

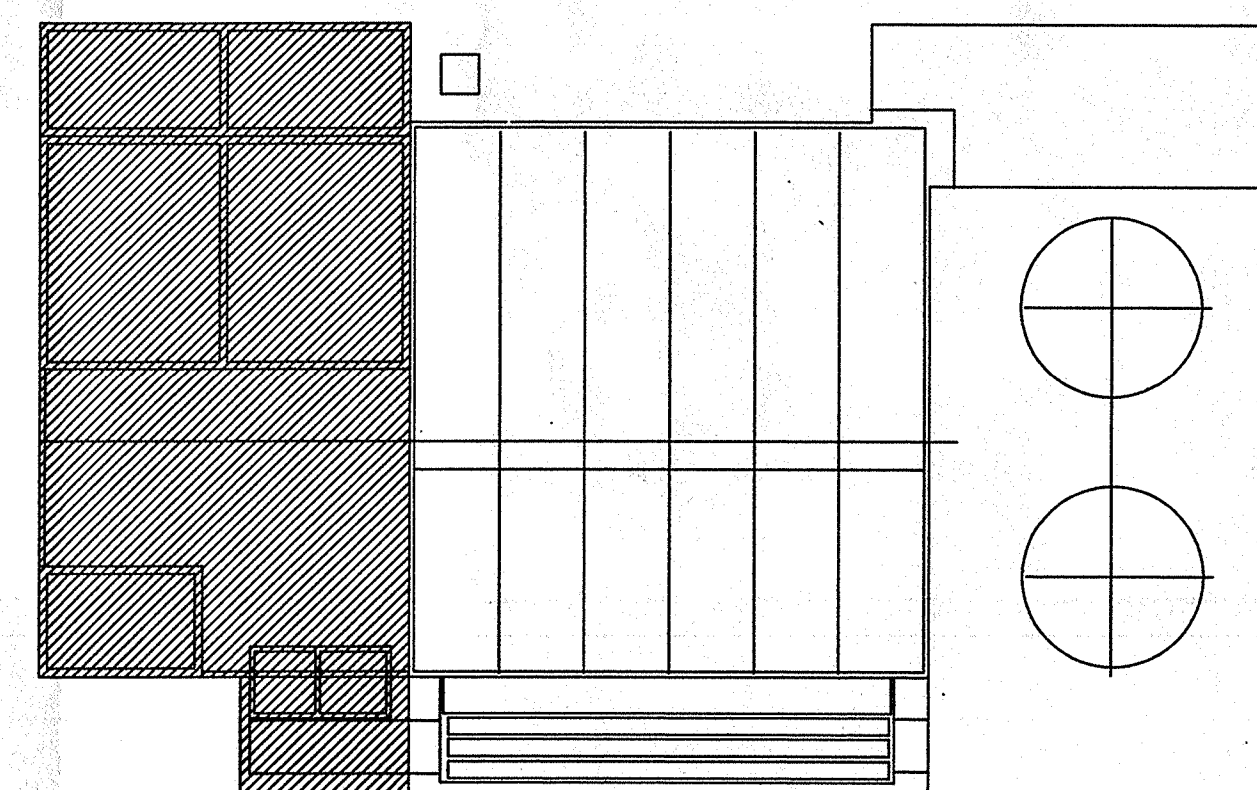


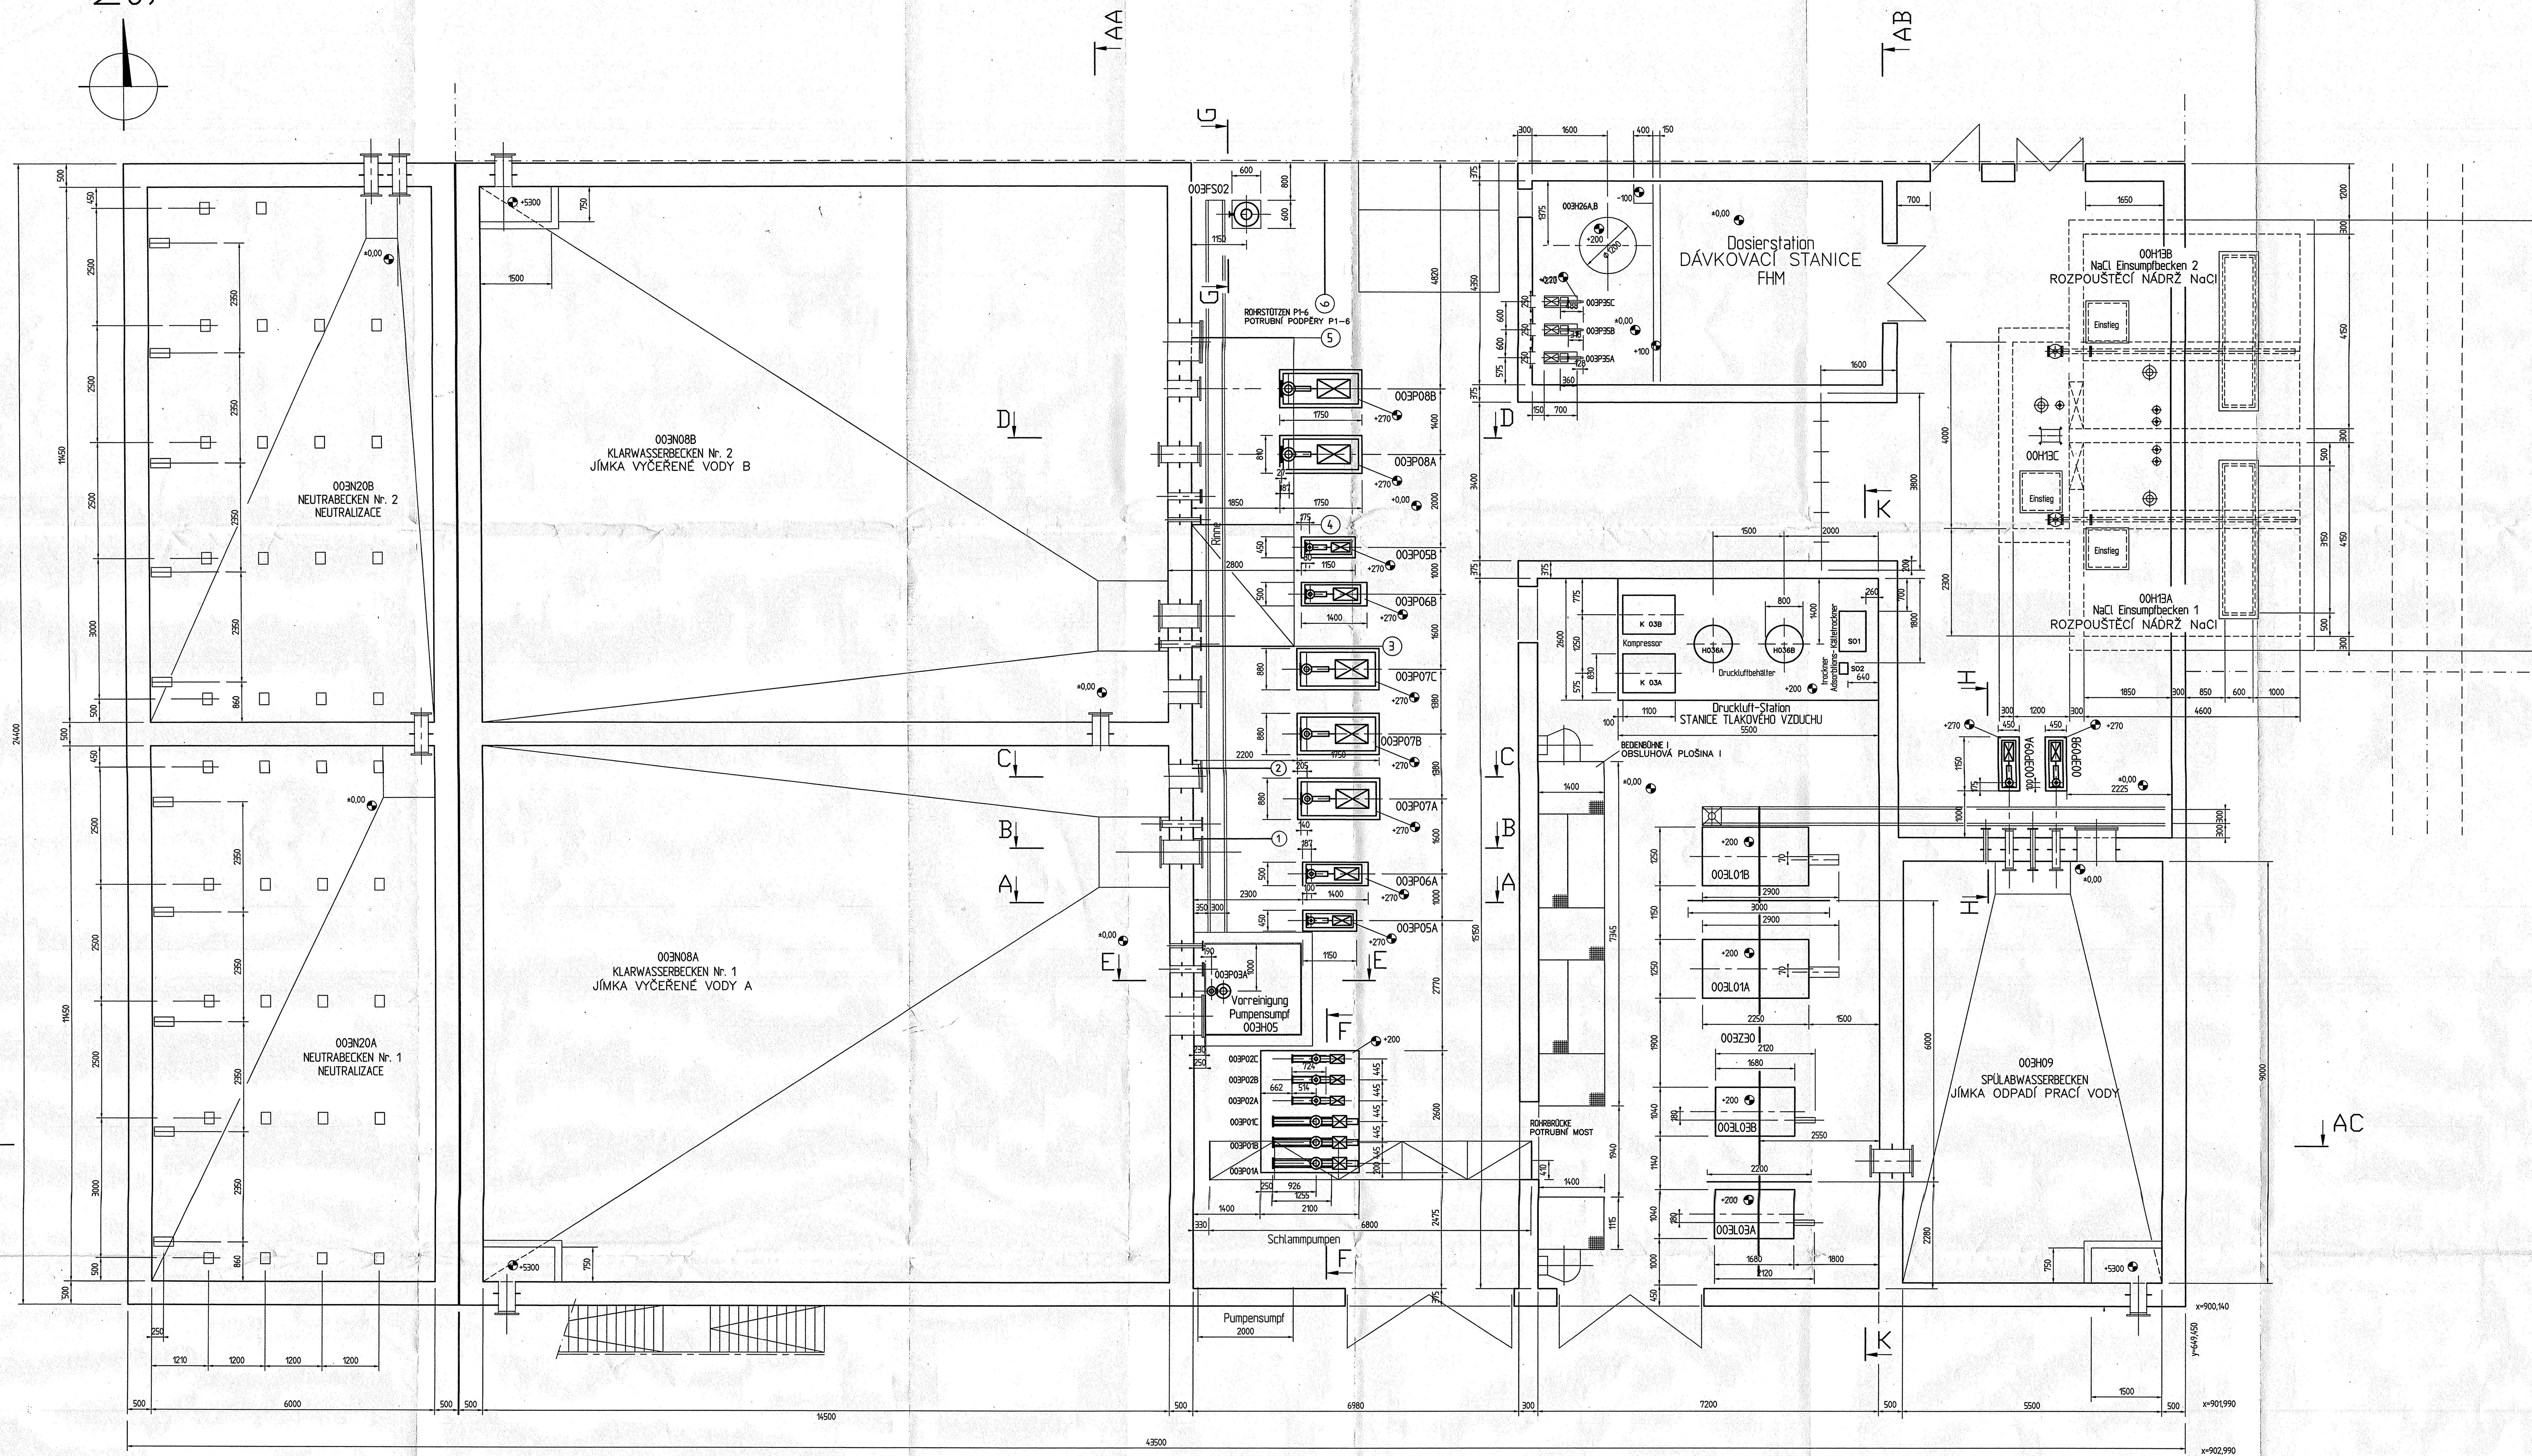

GESAMTSITUATION
CELKOVÁ SITUACE
M 1:500

REV.	DAT.	AUFGESTELLT VON	KONTROLL.	GENEHIGT VON	GENEHIGT VON	GENEHIGT VON	GENEHIGT VON	GENEHIGT VON	GENEHIGT VON
Auftraggeber: OBJEKTLEITER				Auftragsnummer: 019502					
CHEMOPETROL a.s. LITVÍNOV				WASSERAUFBEREITUNG					
Auftragsnummer: 019502				Mönchstr. 11, D-70191 Stuttgart					
Auftragsnummer: 019502				CHEMOPETROL s.r.o.					
Auftragsnummer: 019502				PROJEKTE					
Auftragsnummer: 019502				ART DER DOKUMENTATION					
Auftragsnummer: 019502				DRUCK DOKUMENTATION					
Auftragsnummer: 019502				P					
Auftragsnummer: 019502				WASSERAUFBEREITUNGSANLAGE T700					
Auftragsnummer: 019502				NOVÁ ÚPRAVNA VODY T700					
Auftragsnummer: 019502				DATUM					
Auftragsnummer: 019502				02/1998					
Auftragsnummer: 019502				MASSSTAB 1:50					
Auftragsnummer: 019502				CV-3					
Auftragsnummer: 019502				ARCHIVNUMMER					
Auftragsnummer: 019502				ARCHIVNUMMER					
Auftragsnummer: 019502				0-1-0290					
Auftragsnummer: 019502				a b c d e f g h i j k l m n o p q r s t u v w x y z					

0-1-0290
VE zariadení, chemikálií a t.
Priebežní
VE Anlagen, Chemikalien usw.

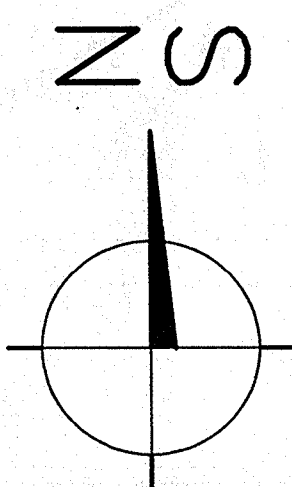