

Numer P/25/076461	Miejscowość Grudziądz	Data 25-09-2025
-------------------	-----------------------	-----------------

WARUNKI PRZYŁĄCZENIA
DO SIECI ELEKTROENERGETYCZNEJ ENERGA-OPERATOR SA
Oddział w Toruniu

1. Przyłączany obiekt:
Nazwa: Budynek mieszkalny
Adres (Nr działki): Lisewo, ul. Wybudowanie Wąbrzeskie
gm. Lisewo, działka numer 320/4
2. Grupa przyłączeniowa: grupa V
3. Moc przyłączeniowa: 16.5 kW
4. Miejsce przyłączenia:
GPZ - Lisewo [GPZ2-0021]
Linia 15 kV GPZ LISEWO-WĄBRZEŻNO [SN 2-0021-06]
Stacja SN/nn Józefkowo 2 [STA2-0411]
Obwód nn Lisewo [NN 2-0411-01]
Obiekt Obwód [nN] Lisewo [NN 2-0411-01]
z istniejącego słupa linii napowietrznej nn
5. Miejsce dostarczania energii elektrycznej:
w złączu zintegrowanym z układem pomiarowo-rozliczeniowym - zaciski na listwie zaciskowej licznika w kierunku instalacji przyłączanej;
6. Rodzaj przyłącza: kablowe
7. Zakres prac niezbędnych do realizacji przyłączenia oraz wymagania w zakresie wyposażenia niezbędnego do współpracy z siecią:
 - 7.1. Zakres inwestycji realizowanych przez ENERGA-OPERATOR SA
 - 7.1.1. Urządzenia WN i SN:
-
 - 7.1.2. Stacja transformatorowa:
Zabezpieczenie obwodu nn nr NN 2-0411-01 w stacji: 63A - istniejące.
 - 7.1.3. Urządzenia nn:
Przyłączyć z istniejącego słupa linii napowietrznej nn ułożyć kabel typu NA2XY 4x120SE dł. ok. 90 m zakończony szafką kablowo-pomiarową nn typu P1-Rs/LZV/F usytuowaną na dz. 320/4 z zapewnionym dostępem z zewnątrz.
 - 7.1.4. Wyposażenie urządzeń, instalacji lub sieci, niezbędne do współpracy z siecią, do której instalacje lub sieci są przyłączane:
sieć/instalację odbiorczą należy wykonać zgodnie z obowiązującymi przepisami
 - 7.1.5. Zabezpieczenie sieci przed zakłóceniami elektrycznymi powodowanymi przez urządzenia, instalacje lub sieci wnioskodawcy:
urządzenia i instalacje Odbiorcy nie mogą powodować zakłóceń w sieci
 - 7.1.6. Dostosowanie przyłączanych urządzeń, instalacji lub sieci do systemów sterowania dyspozytorskiego:
-
 - 7.1.7. Demontaże:
-
 - 7.2. Zakres inwestycji realizowanych przez Podmiot Przyłączany:
Z projektowanej szafki kablowo-pomiarowej nn typu P1-Rs/LZV/F wykonać zasilanie zalicznikowe obiektu.
8. Wymagany stopień skompensowania mocy biernej:
tgφ QI: 0.4
tgφ QIV: 0
9. Wymagania dotyczące układu pomiarowo-rozliczeniowego i systemu pomiarowo-rozliczeniowego:

081192/2602302

- 9.1. Miejsce zainstalowania:
wolnostojące złącze kablowo-pomiarowe
- 9.2. Rodzaj i prąd znamionowy oraz miejsce usytuowania zabezpieczenia przedlicznikowego / głównego:
wyłącznik nadmiarowo - prądowy bez członu zwarciovego (ogranicznik mocy) o prądzie znamionowym 32 A, zainstalowane w szafce pomiarowej
- 9.3. Sposób pomiaru: bezpośredni
- 9.4. Rodzaj mierzonej energii: Energia elektryczna czynna pobrana, Straty nieobecne/ pomijalnie małe
- 9.5. Przystosowanie układu pomiarowo-rozliczeniowego do systemów zdalnego odczytu danych pomiarowych
Nie wymagane;
- 9.6. Wymagania dodatkowe:
- Dla pomiaru pośredniego lub półpośredniego, zastosować odpowiednie przekładniki i listwę kontrolno-pomiarową a w obwodach wtórnych pomiaru wykonać zabezpieczenie obwodów napięciowych liczników oraz optyczną sygnalizację zaniku napięcia.
 - Dla poszczególnych etapów budowy przewidzieć pomiar dostosowany do poboru mocy.
 - Urządzenia pomiarowe winny być osłonięte i przystosowane do oplombowania.
 - Wymagania techniczne dla układów transmisji danych pomiarowych określone są w Instrukcji Ruchu i Eksploatacji Sieci Dystrybucyjnej ENERGA–OPERATOR SA
 - inne:
Rodzaj układu pomiarowego: 3-fazowy.;
10. Dane dotyczące sieci oraz parametry w zakresie elektroenergetycznej automatyki zabezpieczeniowej i systemowej
- 10.1. Dotyczy sieci o napięciu do 1 kV:
- | | | | |
|----|---|---------------------------------|----|
| a) | Układ sieci | TN-C | |
| b) | Napięcie znamionowe sieci | 0,4 | kV |
| c) | Maksymalny prąd zwarciov w sieci | 26 | kA |
| | Rzeczywistą wartość prądu zwarciovego oblicza projektant. | | |
| d) | System ochrony od porażeń | Samoczynne wyłączenie zasilania | |
- 10.2. Dotyczy sieci o napięciu powyżej 1 kV:
- | | | | |
|----|---|----------------------|-----|
| a) | Sposób pracy punktu neutralnego sieci | - | |
| b) | Napięcie znamionowe sieci | - | kV |
| c) | Prąd zwarcia doziemnego | - | A |
| d) | Czas wyłączenia zwarcia doziemnego | - | s |
| e) | Moc zwarciova na szynach 15 kV | - | MVA |
| f) | Czas wyłączenia zwarcia wielofazowego | - | s |
| | w stacji 110/15 kV GPZ Lisewo | | |
| | Rzeczywistą wartość prądu zwarcia wielofazowego oblicza projektant na podstawie mocy zwarcioviej. | | |
| g) | System ochrony od porażeń | uziemiaenie ochronne | |
- 10.3. Inne:
-
11. Dane znamionowe urządzeń, instalacji i sieci oraz dopuszczalne graniczne parametry ich pracy
- | Rodzaj urządzenia/instalacji/sieci | Napięcie znam. [kV] | Moc znam. [kW] | Prąd rozruchu [A] |
|------------------------------------|---------------------|----------------|-------------------|
| | | | |
12. Inne ustalenia:
- 12.1. Dotyczy projektu budowlanego:
Opracować projekt budowlany sieci elektroenergetycznej. Lokalizacja szafki pomiarowej zgodna z dołączonym załącznikiem graficznym, który stanowi integralną część warunków przyłączenia.

- 12.2. Dotyczy współpracy ruchowej:
nie dotyczy
- 12.3. Dotyczy umowy o przyłączenie:
-
- 12.4. Inne wymagania:
-
13. Użytkowane urządzenia elektryczne powinny spełniać wymagania określone w obowiązujących przepisach dotyczących kompatybilności elektromagnetycznej.
14. Przy realizacji niniejszych warunków przyłączenia należy uwzględnić wymagania określone w Instrukcji Ruchu i Eksploatacji Sieci Dystrybucyjnej obowiązującej na terenie działania ENERGA-OPERATOR SA.
15. Standardy jakościowe energii elektrycznej określa Rozporządzenie Ministra Gospodarki z dnia 4 maja 2007 roku (Dz.U. Nr 93 poz. 623 z 2007 r.).
ENERGA-OPERATOR SA nie zapewnia bezprzerwowej dostawy energii do sieci elektroenergetycznej dla ww. obiektu. Należy liczyć się z możliwością przerw w dostawie energii elektrycznej. Bezprzerwową dostawę energii elektrycznej można zapewnić jedynie poprzez zainstalowanie własnego źródła energii (np. agregatu prądotwórczego, urządzenia UPS, itp.) po uprzednim uzgodnieniu warunków jego instalacji z ENERGA-OPERATOR SA Oddział w Toruniu
16. Zawarcie umowy o przyłączenie stanowi podstawę do rozpoczęcia realizacji prac projektowych i budowlano-montażowych, na zasadach określonych w tej umowie. Projekt umowy o przyłączenie stanowi załącznik do niniejszych warunków.
17. Warunki przyłączenia są ważne 2 lata od dnia ich doręczenia.
Po zawarciu umowy o przyłączenie warunki przyłączenia ważne są w okresie obowiązywania umowy o przyłączenie.
18. Działając na podstawie art. 7 ust. 14 ustawy z dnia 10 kwietnia 1997 roku – Prawo energetyczne (Dz. U. nr 54 poz. 348 z późn. zm.) w związku z art. 34 ust. 3 pkt 3 ustawy z dnia 7 lipca 1994 roku (Dz. U. nr 89 poz. 414 z późn. zm.) ENERGA-OPERATOR SA oświadcza, że zapewni dostawę energii dla obiektu przyłączonego:
- po przyłączeniu obiektu do sieci elektroenergetycznej na podstawie niniejszych warunków przyłączenia oraz w oparciu o umowę o przyłączenie, jaka zostanie zawarta pomiędzy Podmiotem Przyłączanym a ENERGA – OPERATOR SA,
- po zawarciu umowy o świadczenie usług dystrybucji lub umowy kompleksowej.
Niniejsze oświadczenie jest oświadczeniem w rozumieniu art. 34 ust. 3, pkt. 3 ustawy - Prawo budowlane.

Osmański Paweł
OPRACOWAŁ
tel. 564706296

ZATWIERDZIŁ

Stawownik
Działu Przyłączeń
Paweł Kamiński

- Otrzymują:
1. Wnioskodawca
 2. ENERGA-OPERATOR SA Oddział w Toruniu Rejon Dystrybucji w Grudziądzu
ul. M. Curie-Skłodowskiej 6/7, 86-300 Grudziądz

MAPA DO CELÓW PROJEKTOWYCH


SKALA 1:500

Akad. odniesienia: PL-E-TRF89, układ wsp. płaskich: PL-2000, strefa 6 (18°), układ wys.: PL-E-VRF2007-NH
 Skala: 1:500
 Sekcje mapy: 6.197.27.16.11; 6.197.27.11.3.3
 ID zgłoszenia: GKN.D.6640.766.2025
 Mapa aktualna na dzień: 17.06.2025r.

GEODETA
Michael F. Gaska

1. <u>Switzerland</u> is a federal state, with 26 cantons, each with its own constitution and laws. The federal government is responsible for foreign affairs, defence, justice, education, health, and social security. The cantons are responsible for internal affairs, police, and local infrastructure.	2. <u>Germany</u> is a federal republic with 16 states. The federal government is responsible for foreign affairs, defence, justice, education, health, and social security. The states are responsible for internal affairs, police, and local infrastructure.	3. <u>France</u> is a unitary semi-presidential republic. The central government is responsible for foreign affairs, defence, justice, education, health, and social security. The regions are responsible for internal affairs, police, and local infrastructure.	4. <u>Italy</u> is a unitary republic with 20 regions. The central government is responsible for foreign affairs, defence, justice, education, health, and social security. The regions are responsible for internal affairs, police, and local infrastructure.	5. <u>Spain</u> is a unitary monarchy with 15 autonomous communities. The central government is responsible for foreign affairs, defence, justice, education, health, and social security. The communities are responsible for internal affairs, police, and local infrastructure.
--	---	--	---	--

Nazwa inwestycji:	Budowa budynku mieszkalnego jednorodzinnego wraz z zewnętrzną instalacją: wody, kanalizacji sanitarnej ze szczeniowym zbiornikiem na nieczystości ciekłe o poj. 0m ³ , instalacji energooszczędnej
Adres inwestycji:	ul. nr 320/4, Lisewo, obręb Lisewo (0011)
inwestor:	Martyna Chojnacka. 86-230 Lisewo. Wybudowanie Wąbrzeskie 14.

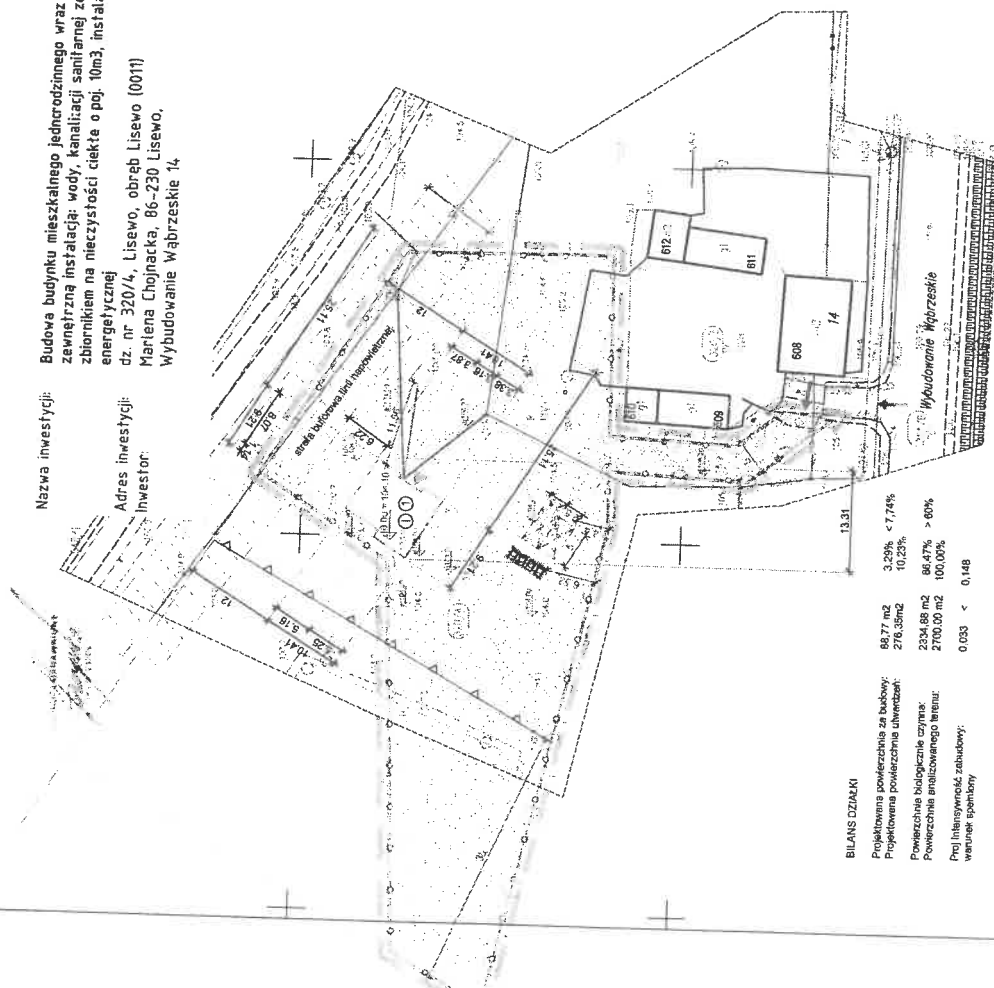

BILANS DZIAŃKI

Projektowana powierzchnia za budowy:
Projektowana powierzchnia uśredniona:
Powierzchnia biologicznie czynna:
Powierzchnia angliczowanego terenu:
Proj. Intensywność zabudowy:
warunek spełniony

PROJEKT ZAGOSPODAROWANIA TERENU

DZIAŁKI O NR EWID. 320/4

Skala 1:500

LEGENDA:

- granice opracowania

- | | |
|-------------------------------|--|
| kolor projektowanych rzędnych | |
| kolor istniejących rzędnych | |

- projektowany budynek lotniskowy

- tość kondygnacji

- znaczenie proj. wejść do budynku

- oznaczenie numeru działki

- * projektowane uziwzardzenie z kostki bet. POLBRUK gr. 8 cm
*, ciaz jczdny

- projektowane utwardzenie z kostki bet. POL 851118

- proj. podmińtwka pod ogrodnictwa. 21cm podziemna

- Instytut Kształcenia i Doskonalenia Kadr

- Istniejąca lokalizacja zjazdu z działki 320/5

- proj. miejsca parkingowe o wym. 2.3x5,0m

- 100

- 01234567891011121314151617181920212223242526272829303132333435363738394041424344454647484950515253545556575859606162636465666768697071727374757677787980818283848586878889909192939495969798991001011021031041051061071081091101111121131141151161171181191201211221231241251261271281291301311321331341351361371381391401411421431441451461471481491501511521531541551561571581591601611621631641651661671681691701711721731741751761771781791801811821831841851861871881891901911921931941951961971981992002012022032042052062072082092102112122132142152162172182192202212222232242252262272282292302312322332342352362372382392402412422432442452462472482492502512522532542552562572582592602612622632642652662672682692702712722732742752762772782792802812822832842852862872882892902912922932942952962972982993003013023033043053063073083093103113123133143153163173183193203213223233243253263273283293303313323333343353363373383393403413423433443453463473483493503513523533543553563573583593603613623633643653663673683693703713723733743753763773783793803813823833843853863873883893903913923933943953963973983994004014024034044054064074084094104114124134144154164174184194204214224234244254264274284294304314324334344354364374384394404414424434444454464474484494504514524534544554564574584594604614624634644654664674684694704714724734744754764774784794804814824834844854864874884894904914924934944954964974984995005015025035045055065075085095105115125135145155165175185195205215225235245255265275285295305315325335345355365375385395405415425435445455465475485495505515525535545555565575585595605615625635645655665675685695705715725735745755765775785795805815825835845855865875885895905915925935945955965975985996006016026036046056066076086096106116126136146156166176186196206216226236246256266276286296306316326336346356366376386396406416426436446456466476486496506516526536546556566576586596606616626636646656666676686696706716726736746756766776786796806816826836846856866876886896906916926936946956966976986997007017027037047057067077087097107117127137147157167177187197207217227237247257267277287297307317327337347357367377387397407417427437447457467477487497507517527537547557567577587597607617627637647657667677687697707717727737747757767777787797807817827837847857867877887897907917927937947957967977987998008018028038048058068078088098108118128138148158168178188198208218228238248258268278288298308318328338348358368378388398408418428438448458468478488498508518528538548558568578588598608618628638648658668678688698708718728738748758768778788798808818828838848858868878888898908918928938948958968978988999009019029039049059069079089099109119129139149159169179189199209219229239249259269279289299309319329339349359369379389399409419429439449459469479489499509519529539549559569579589599609619629639649659669679689699709719729739749759769779789799809819829839849859869879889899909919929939949959969979989991000100110021003100410051006100710081009101010111012101310141015101610171018101910201021102210231024102510261027102810291030103110321033103410351036103710381039104010411042104310441045104610471048104910501051105210531054105510561057105810591060106110621063106410651066106710681069107010711072107310741075107610771078107910801081108210831084108510861087108810891090109110921093109410951096109710981099110011011102110311041105110611071108110911101111111211131114111511161117111811191120112111221123112411251126112711281129113011311132113311341135113611371138113911401141114211431144114511461147114811491150115111521153115411551156115711581159116011611162116311641165116611671168116911701171117211731174117511761177117811791180118111821183118411851186118711881189119011911192119311941195119611971198119912001201120212031204120512061207120812091210121112121213121412151216121712181219122012211222122312241225122612271228122912301231123212331234123512361237123812391240124112421243124412451246124712481249125012511252125312541255125612571258125912601261126212631264126512661267126812691270127112721273127412751276127712781279128012811282128312841285128612871288128912901291129212931294129512961297129812991300

- proj. mac. gromadzenia odpadów stałych

- KAS 5x10mm², rzut na zagospodarowaniu; L=25,0m

- 160, spadek 1,5%, rezultat zagonospodarowania: $L=7,0m$


- szczęśliwiej, niż w przypadku zbiorników

2. rzut na zgięspodarowanie; $L=14,0m$, spadek 0,5%

- dajności max 5,0 m3/doba

- Figure 2** *Effect of the concentration of the polymer on the swelling ratio of the hydrogel.*

[illegible]

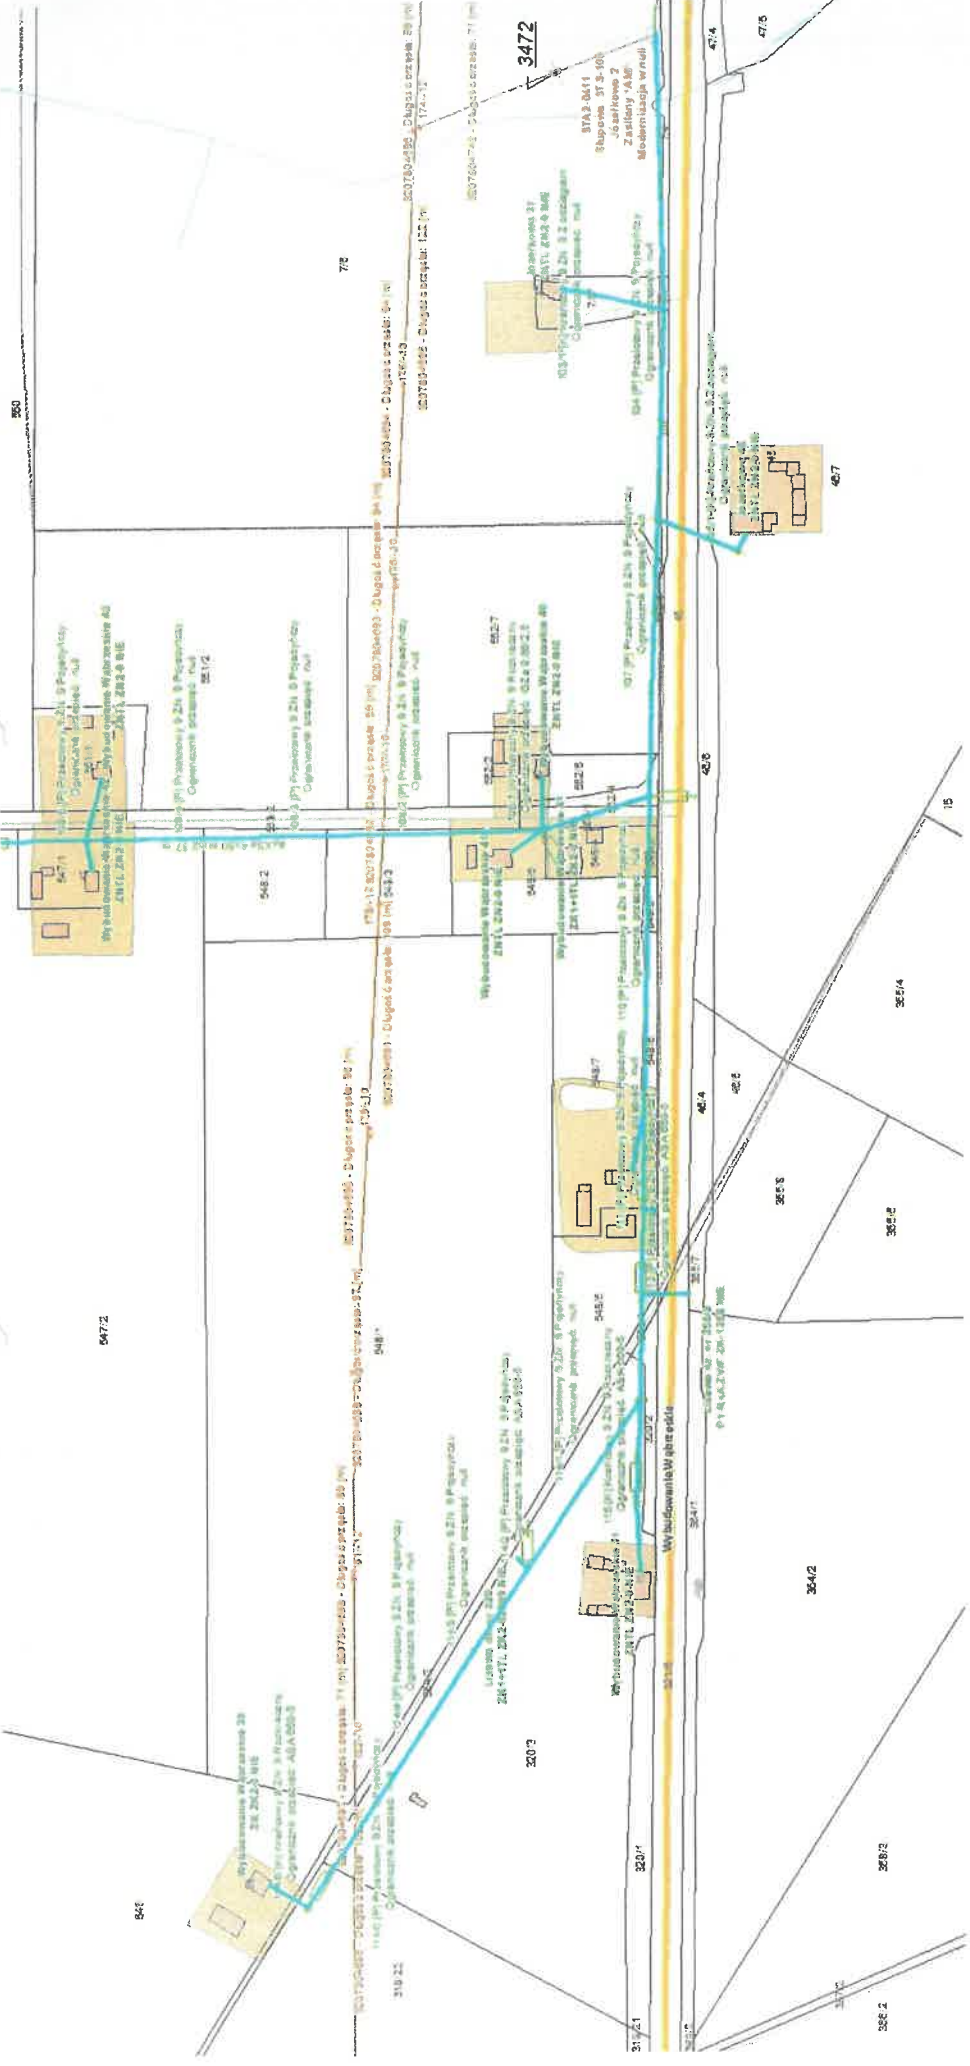

800

547.2

546

75

320.3

320.1

320.2

320.4

326.2

326.3

326.4

326.5

326.6

326.7

326.8

326.9

326.10

326.11

326.12

326.99

326.100

326.101

326.102

326.288

5:8/22

540.71

320/4

320/5

Proj. P1-Rs/LZV/F

Z 3212398

320/1

Proj. NA2XY 4x120SE dl. ok. 90 m

Wybudowanie W. zate endle 321.02

320/11

