


UWAGI:

- proj. przyłącze kablowe układać na głębokości zgodnej z pozyskanymi uzgodnieniami oraz zgodnie z obowiązującymi normami,
- przed przystąpieniem do realizacji robót budowlanych - wejście na nieruchomość wcześniej uzgodnić z właścicielem tej nieruchomości,
- w poprzek zjazdów i dróg - proj. przyłącza kablowe należy prowadzić w rurach osłonowych wyprowadzając min. 1m rury poza obrys zjazdu/jezdni/chodnika,
- podczas realizacji robót należy przestrzegać zapisów pozyskanych uzgodnień oraz zgód i decyzji, w tym również zapisów z protokołu narady koordynacyjnej oraz obowiązujących przepisów i zasad wiedzy technicznej,
- pas drogowy należy po wbudowaniu proj. przyłącza kablowej odtworzyć na warunkach określonych przez Zarządcę drogi,
- teren budowy po wbudowaniu proj. przyłącza kablowej należy odtworzyć do stanu pierwotnego - nie gorszego,

W przypadku skrzyżowań oraz nienormalnych zbliżeń innych sieci należy osłonić wymaganymi rurami dwudzielnymi na całej długości wraz z zapasem 0,5m w miejscu skrzyżowania lub zbliżenia.

Dla uszczelnienia proj. przepustów zaprojektowano dławnice czopowe (gniazdowe wkłady uszczelniające) typu EK 186 firmy BUSCH POLSKA Sp. z o.o.

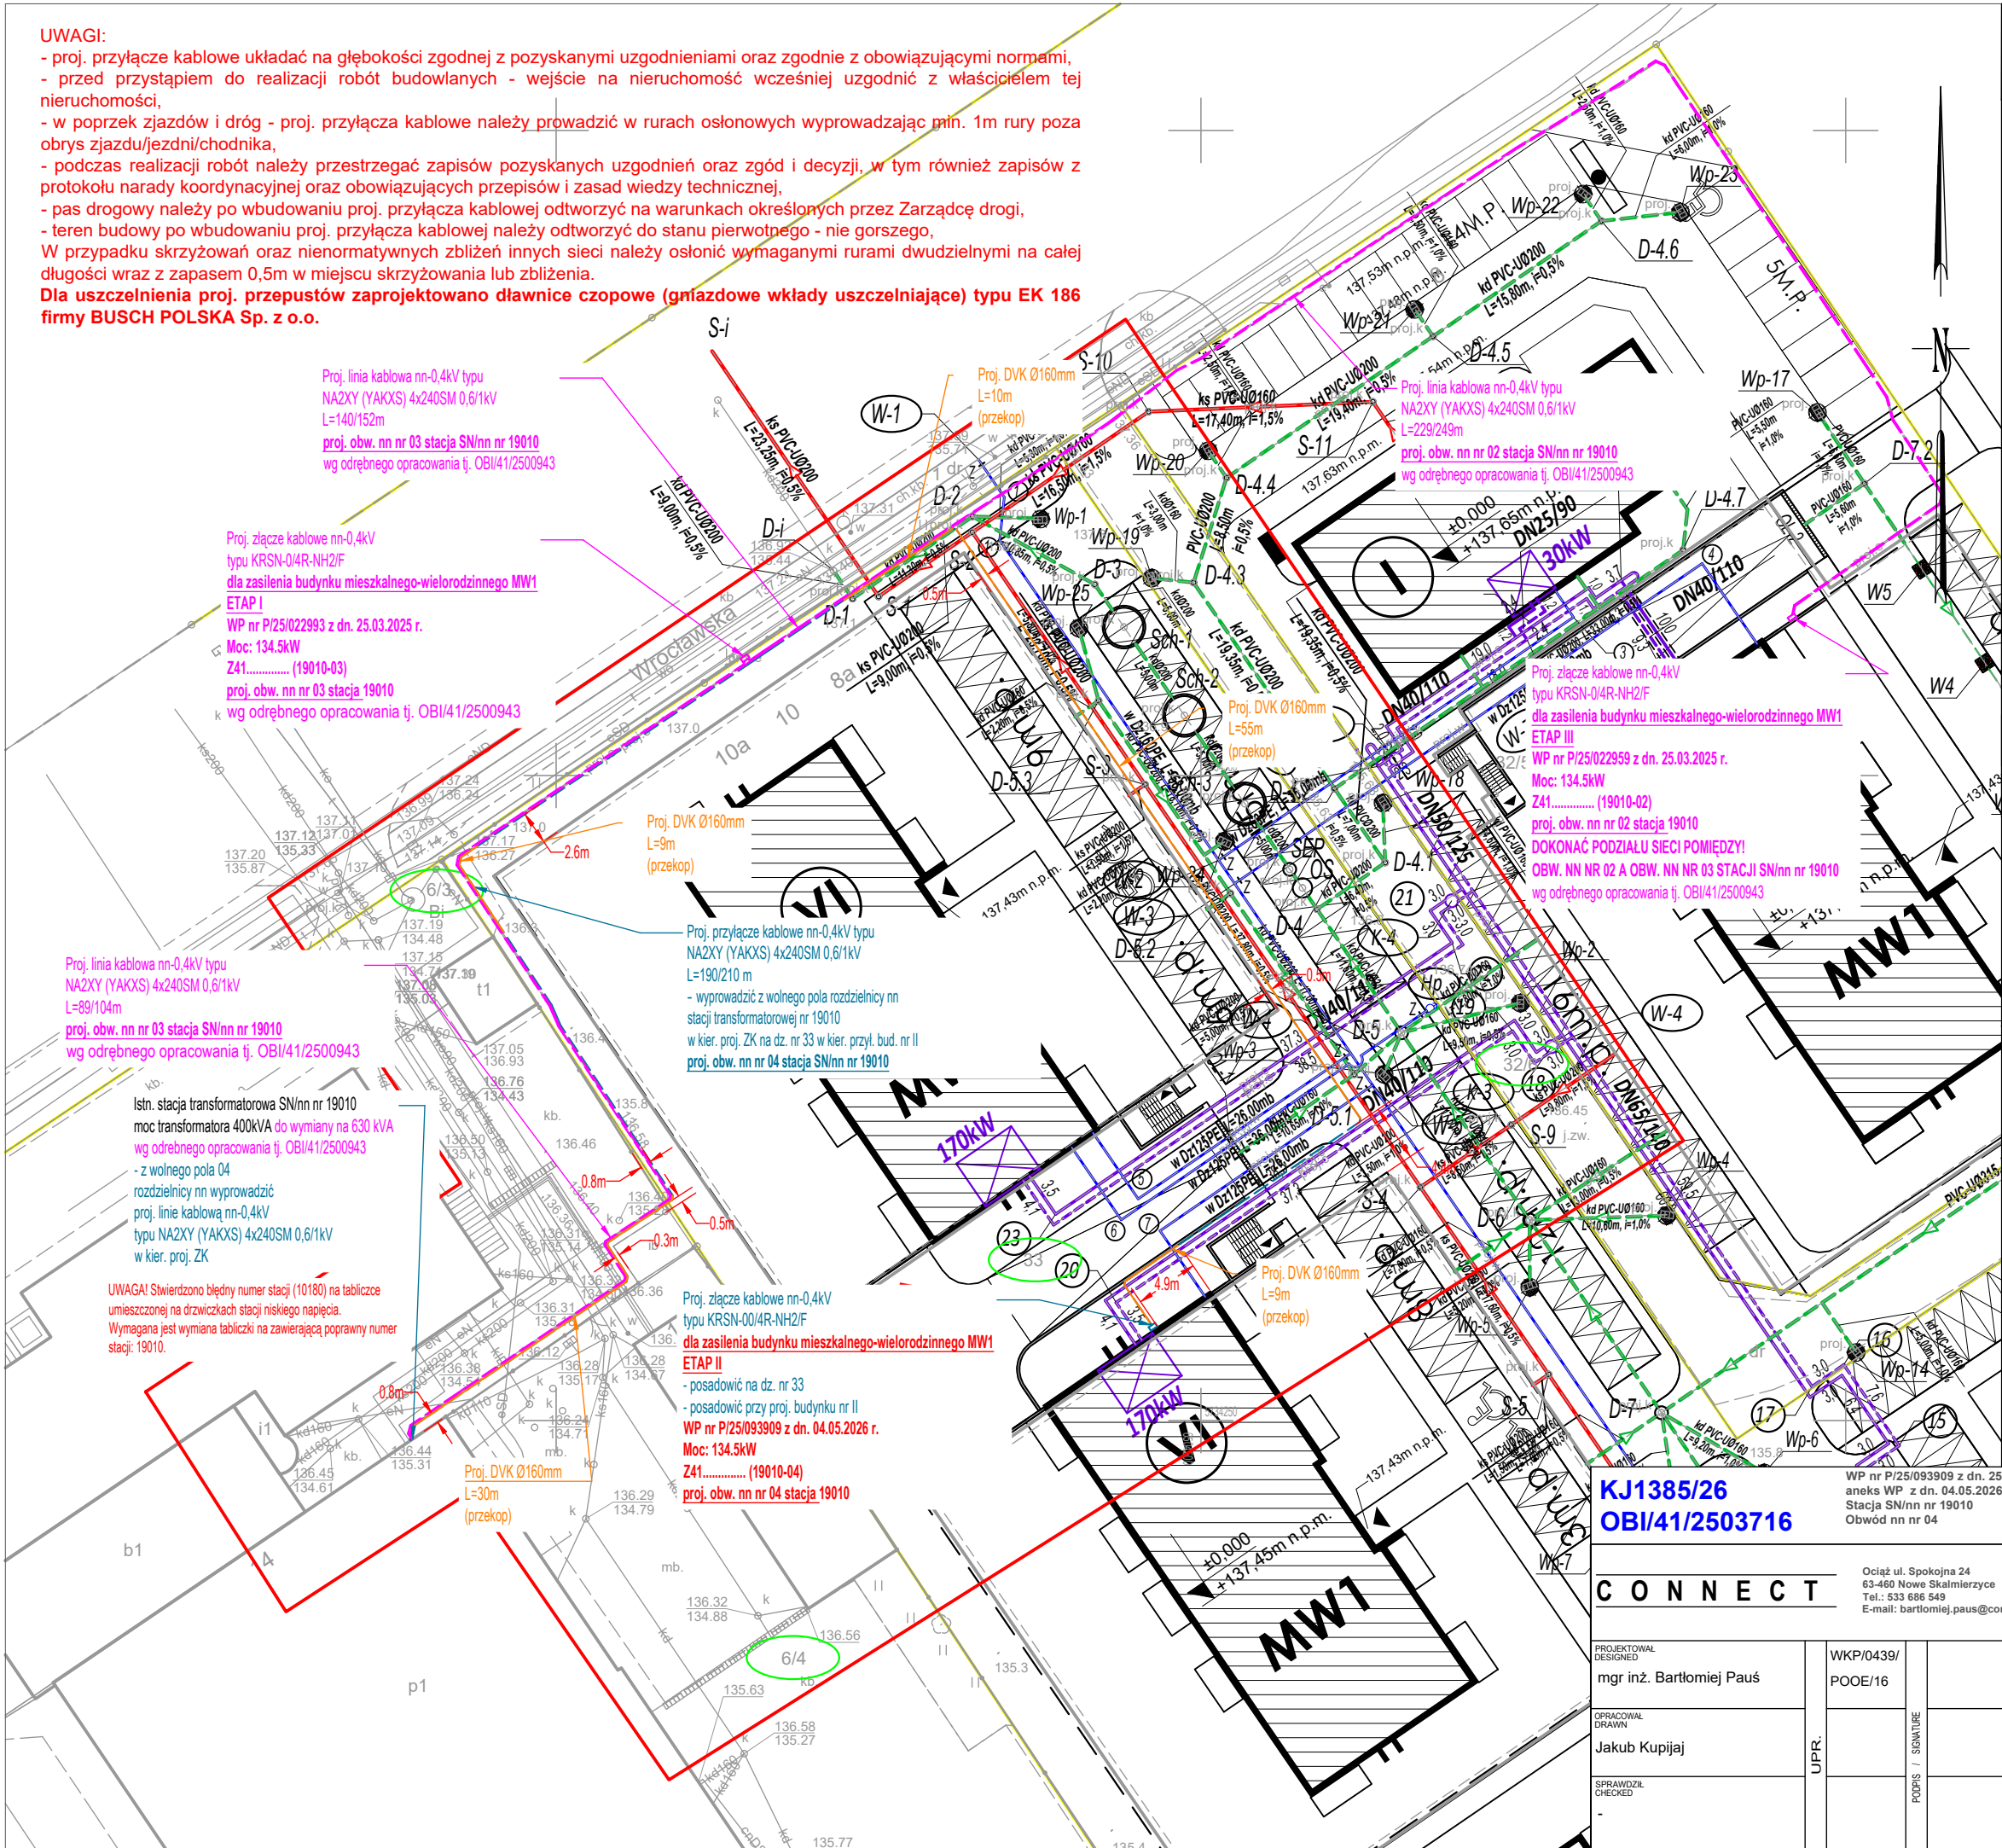

MAPA DO CELÓW PROJEKTOWYCH

Skala	1:500
Położenie obszaru opracowania	Kalisz ul. Wrocławska
Nazwa gminy	Miasto Kalisz
Identyfikator i nazwa obrębu ewidencyjnego	306101_1.0098, 098 Zagorzynek
Nazwa wykonawcy prac geodezyjnych	Geodezja Pruchnik Sp. z o. o.
Identyfikator zgłoszenia prac geodezyjnych	WGK.6640.01.347.2026
Imię i nazwisko kierownika prac geodezyjnych	Tomasz Pruchnik
Numer uprawnień zawodowych kierownika prac geodezyjnych	20982
Układu współrzędnych prostokątnych płaskich	2000/18
Układu wysokości	PL-EVRF2007-NH
Określenie obszaru, który był przedmiotem aktualizacji	
Data opracowania mapy	23.06.2026 r.
Imię i nazwisko osoby, która opracowała mapę	Tomasz Pruchnik
Geodezja Pruchnik Sp.z o. o. ul. Bolesława Poboznego 9, 62-800 Kalisz tel.62 766 36 74, tel. 885 99 44 55 NIP 6182149939 TOMASZ PRUCHNIK geodeta uprawniajony Upr. GUGIK Nr 20982 Podpis kierownika prac geodezyjnych	

Nie wyklucza się istnienia w terenie innych nie wykazanych na niniejszej mapie urządzeń podziemnych, które nie były zgłoszone do inwentaryzacji.

Poświadczam, że niniejszy dokument został opracowany w wyniku prac geodezyjnych i kartograficznych, których rezultaty zawiera operat techniczny pozytywnie zweryfikowany. Jednocześnie informuję, że jestem świadomy odpowiedzialności karnej za złożenie fałszywego oświadczenia.	
Identyfikator zgłoszenia prac geodezyjnych	WGK.6640.01.347.2026
Organ służby geodezyjnej, który otrzymał zgłoszenie	Prezydent Miasta Kalisza
Wykonawca prac geodezyjnych	Geodezja Pruchnik Sp. z o.o.
Nr oraz data sporządzenia dokumentu zawierającego wyniki pozytywnej weryfikacji	Protokół weryfikacji nr 3 z dnia 13.07.2026 r.
Imię i nazwisko, podpis oraz nr uprawnień zawodowych kierownika prac	Tomasz Pruchnik Nr uprawnień 20982

INWESTOR / INVESTOPR ENERGA-OPERATOR S.A. z siedzibą w Gdańsku ul. Marynarki Polskiej 130, 80-557 Gdańsk	
OBJEKT OBJECT / INWESTYCJA PROJECT Budowa złącza kablowego nN 0,4kV oraz przyłącza kablowego nN 0,4kV w m. Kalisz ul. Wrocławska 8-10 dz. 32/5, 32/6, 33 - ETAP II Jedn. ewid.: 306101_1, Miasto Kalisz, obręb: 0098 Zagorzynek	
RYSUNEK DRAWING Projekt Zagospodarowania Terenu	
DATA ROZ. START DATE 11-2024	FORMAT SIZE 297x450
DATA WYDANIA DATE OF ISSUE 08-2026	SKALA SCALE 1:500
NR RYSUNKU DRAWING NO. E-01	
NR PROJEKTU DESIGN NO. 28/CON_BP_SEE/2026	
ARKUSZ SHEET 1/1	

KJ1385/26
OBI/41/2503716

WP nr P/25/093909 z dn. 25.11.2025 r.
aneks WP z dn. 04.05.2026 r.
Stacja SN/nn nr 19010
Obwód nn nr 04

C O N N E C T

Ociąg ul. Spokojna 24
63-460 Nowe Skalmierzyce
Tel.: 933 686 649
E-mail: bartlomiej.paus@connect-paus.pl

PROJEKTOWAŁ DESIGNED mgr inż. Bartłomiej Paus	WKP/0439/ POOE/16
OPRACOWAŁ DRAWN Jakub Kupijaj	UPR.
SPRAWDZIŁ CHECKED	PODPS. SIGNATURE