

MAPA DO CELÓW PROJEKTOWYCH
Skala 1:500

Województwo: wielkopolskie
Powiat: koniński
Nazwa gminy: Wierzbinek
Id i nazwa jednostki ewidencyjnej: 301013_2 Wierzbinek
Id i nazwa obrębu: 301013_2.0014 Łysek
Układ współrzędnych prostokątnych płaskich: 2000-18°
Układ wysokościowy: PL-EVRF2007-NH
Identyfikator zgłoszenia prac geodezyjnych: Z.40600.5164.2024
Imię i nazwisko oraz numer uprawnień zawodowych kierownika prac geodezyjnych:
Monika Pawlukiewicz nr upr. 23377
Stan aktualny na dzień: 27.12.2024 r.
Określenie obszaru aktualizacji:
Sporządzono dnia: 10.01.2025 r.




Nazwa wykonawcy prac geodezyjnych:
Przedsiębiorstwo Budownictwa Energetycznego
ELBUD Poznań S.A.
ul. Zakładowa 10 62-064 Plewiska
tel. 64 86 48 400, fax 61 86 77 345
NIP 7792277240 REGON 300198292

Kierownik prac geodezyjnych:
mgr inż. Monika Pawlukiewicz
nr upr. 23377

Poświadczam, że niniejszy dokument został opracowany w wyniku prac, których
rezultaty zawiera operat techniczny wpisany do ewidencji materiałów państwowego
zasobu geodezyjnego i kartograficznego. Jednocześnie informuję, że jestem świadomy
odpowiedzialności kamej za złożenie fałszywego oświadczenia.

Identyfikator zgłoszenia prac geodezyjnych	Z.40600.5164.2024
Organ Służby Geodezyjnej i Kartograficznej, który otrzymał zgłoszenie prac geodezyjnych	Starosta Koniński
Wykonawca prac geodezyjnych	Przedsiębiorstwo Budownictwa Energetycznego ELBUD POZNAŃ S.A.
Numer oraz data sporządzenia dokumentu zawierającego wynik pozytywnej weryfikacji	Protokół Weryfikacji nr Z.40600.5164.2024_1 z dnia 16.01.2025 r.
Imię i nazwisko oraz nr uprawnień zawodowych kierownika prac	mgr inż. Monika Pawlukiewicz Nr uprawnień 23377

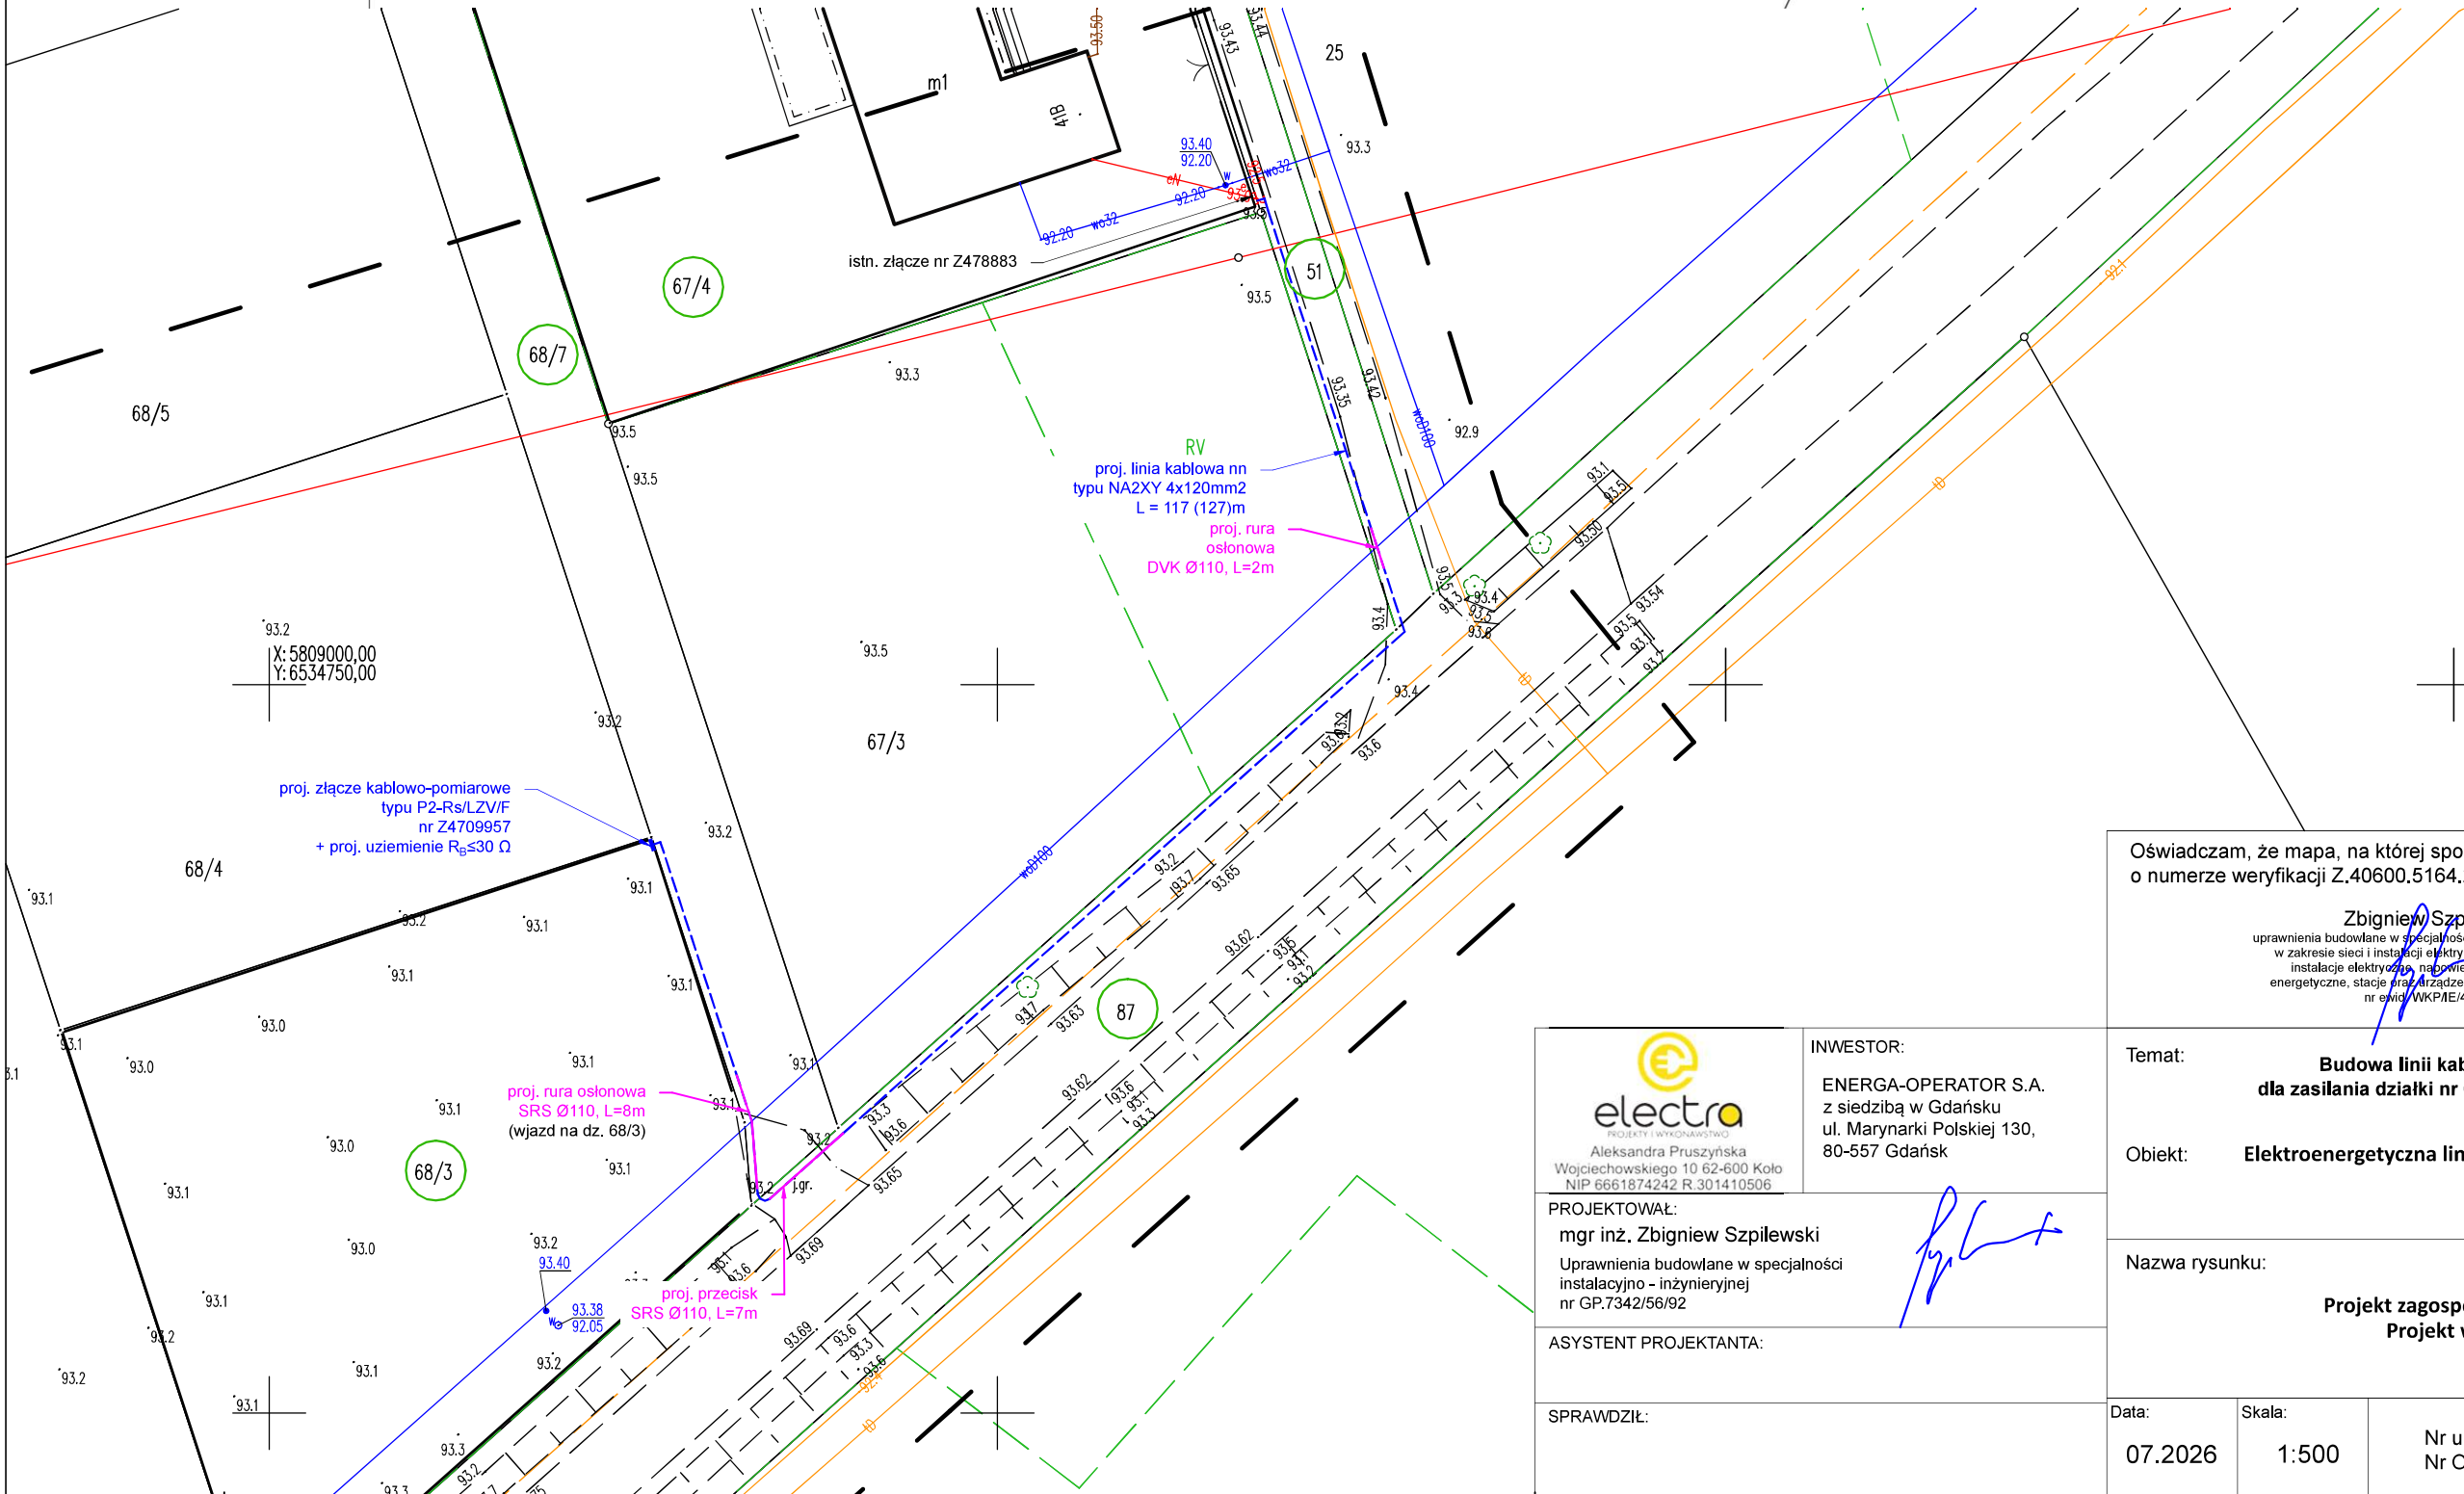

Oświadczam, że mapa, na której sporządzono projekt jest zgodna z mapą
o numerze weryfikacji Z.40600.5164.2024_1 z dnia 16.01.2025 r.

Zbigniew Szpilewski
uprawnienia budowlane w specjalności instalacyjno-inżynierskiej
w zakresie sieci i instalacji elektrycznych obejmujących
instalacje elektryczne, napowietrzne i kablowe linie
energetyczne, stacje oraz urządzenia elektroenergetyczne
nr ewid. WKPIE/4986/01


	INWESTOR: ENERGA-OPERATOR S.A. z siedzibą w Gdańsku ul. Marynarki Polskiej 130, 80-557 Gdańsk
PROJEKTOWAŁ: mgr inż. Zbigniew Szpilewski Uprawnienia budowlane w specjalności instalacyjno - inżynierskiej nr GP.7342/56/92	
ASYSTENT PROJEKTANTA:	
SPRAWDZIŁ:	

Temat: Budowa linii kablowej niskiego napięcia
dla zasilania działki nr 68/3, m. Łysek, gm. Wierzbinek
Obiekt: Elektroenergetyczna linia kablowa niskiego napięcia

Nazwa rysunku:
Projekt zagospodarowania terenu
Projekt wykonawczy

Data:	Skala:	Nr umowy: KJ04578/25 Nr OBI: OBI/47/2501744	Nr rys.:
07.2026	1:500		1



proj. złącze kablowo-pomiarowe
nr Z4709957 typu P2-Rs/LZV/F
dz. 68/3

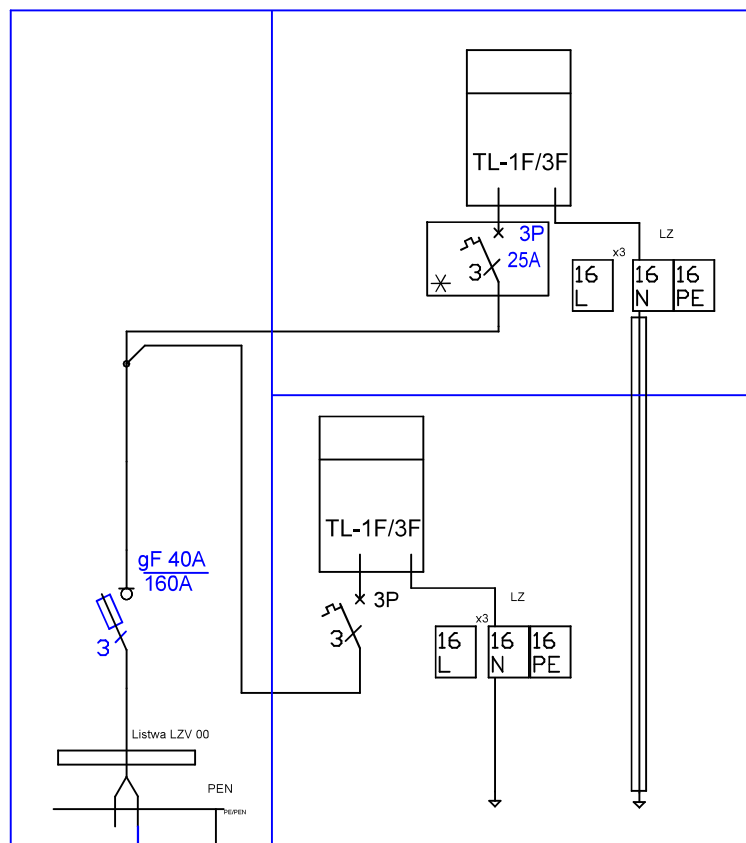

Spadek napięcia:
 $\Delta U\% = 3,71\%$

proj. linia kablowa nn NA2XY 4x120 mm²
L=117 (127)m
od istn. złącze nr Z4708883
do proj. złącze nr Z4709957

STS nr T470810
dz. 20

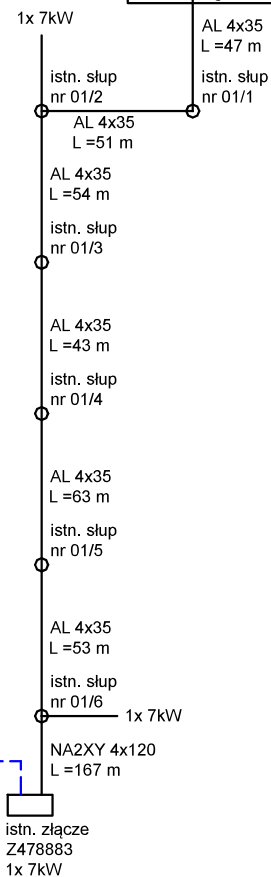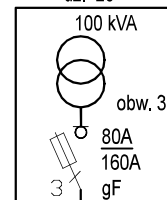

Aleksandra Pruszyńska
Wojciechowskiego 10 62-500 Koło
NIP 6661874242 R.301410506

PROJEKTOWAŁ:

mgr inż. Zbigniew Szpilewski

Uprawnienia budowlane w specjalności
instalacyjno - inżynierskiej
nr GP.7342/56/92

ASYSTENT PROJEKTANTA:

INWESTOR:

ENERGA-OPERATOR S.A.
z siedzibą w Gdańsku
ul. Marynarki Polskiej 130,
80-557 Gdańsk

Temat:

**Budowa linii kablowej niskiego napięcia
dla zasilania działki nr 68/3, m. Łysek, gm. Wierzbinek**

Obiekt:

Elektroenergetyczna linia kablowa niskiego napięcia

Nazwa rysunku:

**Schemat sieci
Projekt wykonawczy**

SPRAWDZIŁ:

Data:

07.2026

Skala:

Nr umowy: KJ04578/25
Nr OBI: OBI/47/2501744

Nr rys.:

2