


PROJEKT ZAGOSPODAROWANIA TERENU
SKALA 1:500

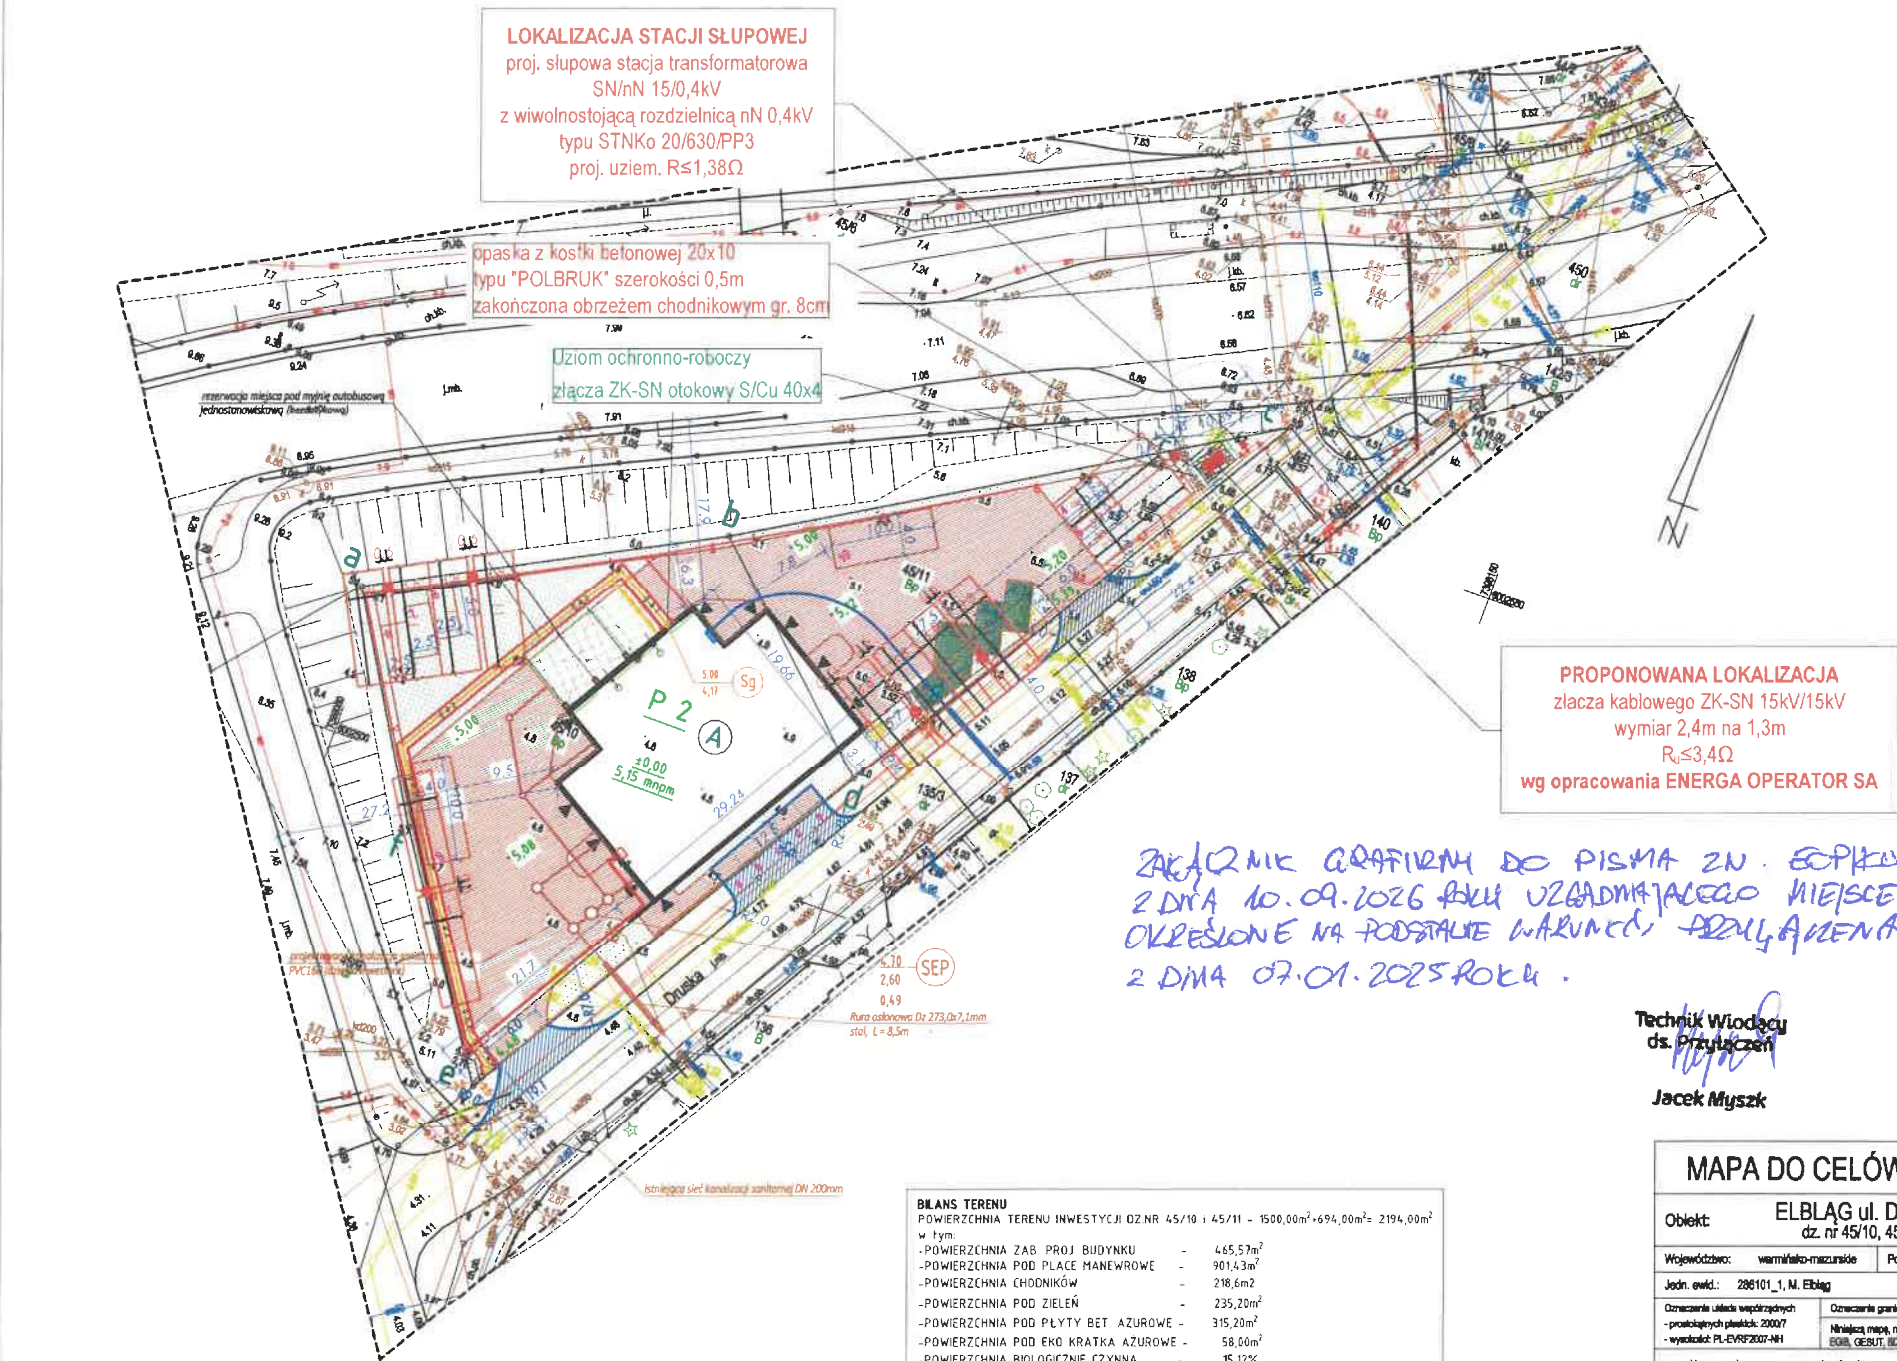

- LEGENDA:
- a,b,c,d,f,g - GRANICE OPRACOWANIA
- OZNACZENIA GRAFICZNE:
- BUDYNEK PROJEKTOWANY
 - REZERWA POD MYJNIE - teren utwardzony
 - NAWIERZCHNIE UTWARDZONE - PLACE MANEWOWE
 - ZIELEN-UTWARDZENIE AZUROWE PŁYTY BETONOWE
 - NAWIERZCHNIE UTWARDZONE - ZIAZD I MIEJSCA POSTOJOWE
 - POZA GRANICĄ DZIAŁKÓ wg odrębnego opracowania
 - ZIELEŃ UTWARDZONE eko-kratka
 - PROJEKTOWANA ZIELEŃ
 - WĘŚCISKA
- PROJEKTOWANA ZABUDOWA:
- A - STACJA DIAGNOSTYCZNA
 - B - MIEJSCA NA POJEJWKI NA ŚMIECI
 - C - PYŁON REKLAMOWY
- 1, - miejsca postojowe dla niepełnosprawnych
- 1,2,3 - miejsca postojowe dla osób przyjeżdżają
- 4,5 - miejsca postojowe niezbędne do obsługi użytkowników stałych
- 6,7,8 - miejsca postojowe niezbędne do obsługi użytkowników stałych (miejsca zostaną zlikwidowane po wybudowaniu parkingu przed budynkiem)
- 9,10, - miejsca postojowe dla autobusów
- a,b,c,d,e - miejsca postojowe wg odrębnego opracowania zgodnie z projektem drogowym
- LADOWARKI SAMOCHODOWE
- LEGENDA INSTALACJE SANITARNE:
- projektowana kanalizacja sanitarna grawitacyjnej PVC SN 8
 - przyłącze kanalizacji sanitarnej według odrębnego opracowania
 - rura osłonowa stalowa (płoty-manszety) według odrębnego opracowania
 - projektowane przyłącze wodociągowe PE63 PE100HC SDR 11,0
 - przyłącze wodociągowe według odrębnego opracowania
 - rura osłonowa stalowa (płoty-manszety) według odrębnego opracowania
 - projektowana zewnętrzna (podziemna) instalacja gazu PE-100 SDR 11,0
 - punkt pomiarowy z gromieniem łoboty odrębnym opracowaniem
 - punkt charakterystyczny
 - szafka gazowa na zawór kulowy
 - projektowany separator kałowy
- LEGENDA INSTALACJE ELEKTRYCZNE:
- Rozdzielnia elektryczna
 - Skrzynka systemu ładowania paliwa
 - Proj. kable zasilające instalację elektryczną zaliczkową oraz słup oświetleniowy ułożone w ziemi
 - Proj. kable zasilające instalację elektryczną zaliczkową oraz słup oświetleniowy ułożone w ziemi w ramach osłonowych
 - Słup oświetleniowy z lampą i źródłem światła LED
 - Maszt odgromowy, izolowany


ZAKŁADNIK GRAFICZNY DO PISMA ZN. EOPK.6/2024/09/013676
Z DZIAŁ 10.09.2026 ROKU UZGADNIĄCEGO MIEJSCE PRZYLĄCZENIA
OKREŚLONE NA PODSTAWIE WARUNKÓW PRZYLĄCZENIA NR P/24/0777/88
Z DZIAŁ 07.01.2025 ROKU.

Technik Wiodący
ds. Przyłączeń
Jacek Myszk

MAPA DO CELÓW PROJEKTOWYCH			
Objekt: ELBLĄG ul. Druska dz. nr 45/10, 45/11		Skala mapy 1:500 ID:GDNG-MOOGK.0540.1.420.2022	
Województwo: warmińsko-mazurskie		Powiat: M. Elbląg	Gmina: M. Elbląg
Jedn. ewid.: 286101_1, M. Elbląg		Obręb ewid.: 286101_1, 0024, 24	
Oznaczenie układu współrzędnych - prostokątne płaskie: 2007 - wykładnik PL-EVRF2007-4H		Oznaczenie granic obszarów, który był przedmiotem aktualizacji: Nieważne, nie podlega ponownemu pomiarowi bezpodstawnego oraz danych z baz danych: GOS, GOSUT, BDOT1000, opracowanie: 2022-06-30 geodeta Michał Kreszymon	
Nazwa wykonawcy prac geodezyjnych: Projekt MAPA Usługi Geodezyjne Michał Kreszymon ul. Subkennicza 1, 82-300 Elbląg e-mail: geod@projekmapa.pl tel. 792 427 005		Imię i nazwisko oraz numer uprawnień zawodowych kierownika prac geodezyjnych: GEODETA inż. Michał Kreszymon upr. nr 23202	

BILANS TERENU	
POWIERZCHNIA TERENU INWESTYCJI DZ NR 45/10 i 45/11 - 1500,00m ² +694,00m ² = 2194,00m ² w tym:	
- POWIERZCHNIA ZAB. PROJ. BUDYNKU	- 465,57m ²
- POWIERZCHNIA POD PLACE MANEWOWE	- 901,43m ²
- POWIERZCHNIA CHODNIKÓW	- 218,6m ²
- POWIERZCHNIA POD ZIELEŃ	- 235,20m ²
- POWIERZCHNIA POD PŁYTY BET. AZUROWE	- 315,20m ²
- POWIERZCHNIA POD EKO KRATKA AZUROWE	- 58,00m ²
- POWIERZCHNIA BIOLOGICZNIE CZYNNA	- 15,12%
- zielen	- 235,20m ²
- eko kratka	- 46,4m ² (86% pow. 39,90m ²)
- płyty azurowe betonowe	- 157,8m ² (36% pow. 56,70m ²)
- POWIERZCHNIA ZABUDOWANA DZIAŁKI	- 21,22%

Biuro Projektowe		
CUSTOM PROJECT Marcin Pochmara ul. Wiejska 58a; 07-417 Ostrołęka e-mail: mpochmara@customproject.pl		
Temat	BUDOWA BUDYNKU STACJI DIAGNOSTYCZNEJ WRAZ Z INFRASTRUKTURĄ TOWARZYSZĄCĄ ORAZ BUDOWĄ PODZIEMNEJ I WEWNĘTRZNEJ INSTALACJI GAZOWE	nr rys. PZT-01
Lokalizacja	ul. Druska, 82-300 Elbląg 286101_1, 0024, 45/10, 286101_1, 0024, 45/11	Projekt budowlany
Tytuł rysunku	Projekt zagospodarowania terenu	
Projektant	mgr inż. arch. Dorota Długocka	MA/005/15
Sprawdzający	mgr inż. arch. Anna Rostkowska	MA/083/12
Projektant	mgr inż. Maciej Szczepański	MAZ/0038/PWBS/17
Sprawdzający	mgr inż. Sławomir Kuśmierczyk	MAZ/0021/PWBS/17
Projektant	mgr inż. Łukasz Wodecki	MAZ/0035/PWBE/20
Sprawdzający	mgr inż. Piotr Sienkiewicz	MAZ/0556/PWBE/15
Ostrołęka; 20 września 2023r.		SKALA 1:500

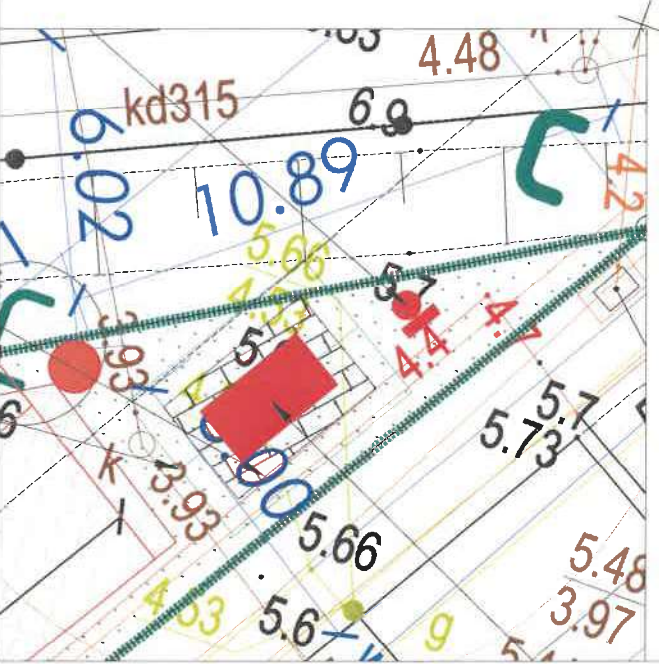

Jednostka projektowa:		Inwestor:	
 Arkadiusz Stępień ul. Nowogrodzka 9 82-300 Elbląg e-mail: stark@starkprojekt.com tel. +48 570 306 364 NIP: 512261579 REGON: 387272741		ENERGA OPERATOR S.A. z siedzibą w Gdańsku Oddział w Olsztynie ul. Tuwima 6 10-950 Olsztyn	
Nr WP:	P/24/076788	Branża:	Elektryczna
Projektował(a):	inż. Wojciech Boniecki	Data:	08.2026
Projektował(a):	inż. Wojciech Boniecki Upr. nr WAM/0152/PWOE/17	Faza:	Projekt
Sprawdził(a):	mgr inż. Tomasz Bajaka Upr. nr WAM/0025/PWBE/19	Budowlany i Wykonawczy	
Temat: Budowa przyłącza kablowego SN 15kV, słupowej stacji transformatorowej SN/nN 15/0,4kV w celu zasilania ogólnodostępnej stacji ładowania.			
Adres: Elbląg ul. Druska dz. nr 45/10, 45/11 obręb 0024 M. Elbląg jednostka ewidencyjna 286101_1, powiat elbląski, woj. warmińsko-mazurskie.			
Nazwa rysunku: Projekt zagospodarowania terenu			
Skala: 1:500	Nr projektu: 245	Nr rysunku: E-01	Nr ark.: 1/1