


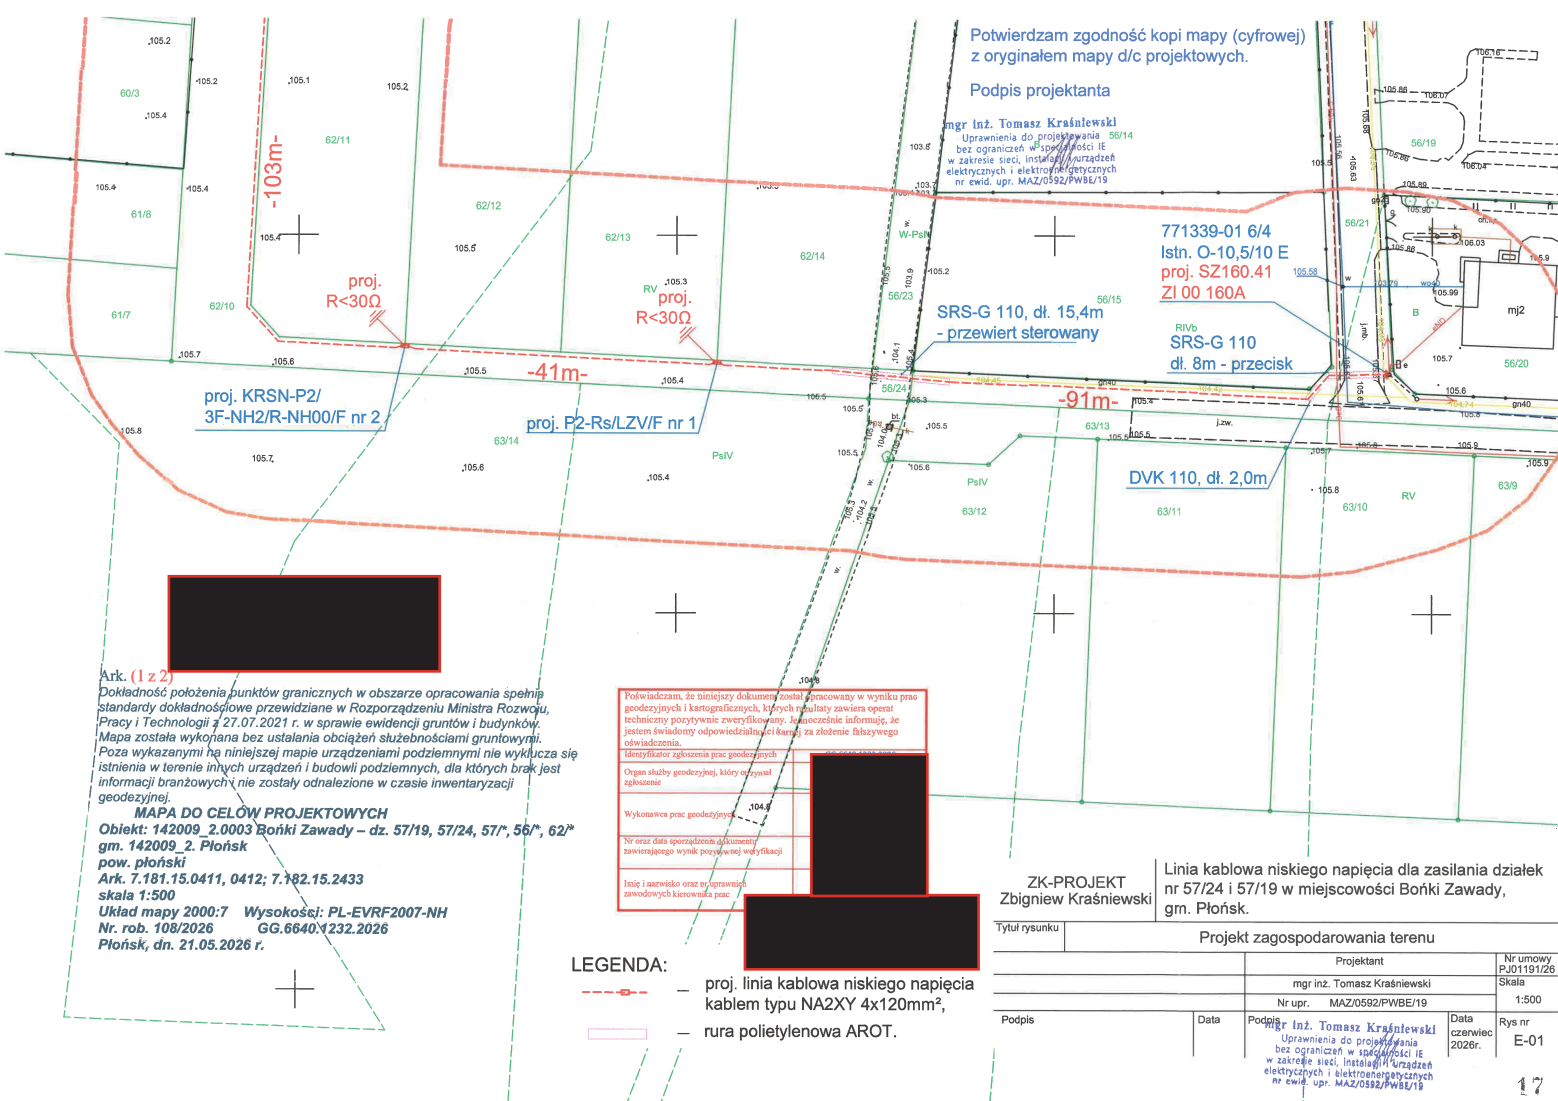

Potwierdzam zgodność kopii mapy (cyfrowej) z oryginałem mapy d/c projektowych.
Podpis projektanta

mgr inż. Tomasz Kraśniewski
Uprawnienia do projektowania 56/14
bez ograniczeń w specyfice IE
w zakresie sieci, instalacji i urządzeń
elektrycznych i elektroenergetycznych
nr ewid. upr. MAZ/0592/PWBE/19

771339-01 6/4
Istn. O-10,5/10 E
proj. SZ160.41
ZI 00 160A

SRS-G 110, dł. 15,4m
- przewiert sterowany

RIVb
SRS-G 110
dł. 8m - przecisk

DVK 110, dł. 2,0m

Ark. (1 z 2)
Dokładność położenia punktów granicznych w obszarze opracowania spełnia standardy dokładnościowe przewidziane w Rozporządzeniu Ministra Rozwoju, Pracy i Technologii z 27.07.2021 r. w sprawie ewidencji gruntów i budynków.
Mapa została wykonana bez ustalania obciążeń służebnościami gruntowymi.
Poza wykazanymi na niniejszej mapie urządzeniami podziemnymi nie wykazuje się istnienia w terenie innych urządzeń i budowli podziemnych, dla których brak jest informacji branżowych i nie zostały odnalezione w czasie inwentaryzacji geodezyjnej.
MAPA DO CELÓW PROJEKTOWYCH
Objekt: 142009_2.0003 Bońki Zawady – dz. 57/19, 57/24, 57/1, 56/1, 62/1
gm. 142009_2. Płońsk
pow. płoński
Ark. 7.181.15.0411, 0412; 7.182.15.2433
skala 1:500
Układ mapy 2000:7 Wysokości: PL-EVRF2007-NH
Nr. rob. 108/2026 GG.6640.1232.2026
Płońsk, dn. 21.05.2026 r.

Potwierdzam, że niniejszy dokument został opracowany w wyniku prac geodezyjnych i kartograficznych, których rezultaty zawiera operat techniczny pozytywnie zweryfikowany. Szczególnie informuję, że jestem świadomy odpowiedzialności karnej za złożenie fałszywego oświadczenia.
Miejscowość: Płońsk, dnia: 21.05.2026 r.
Organ służby geodezyjnej, który otrzymał zgłoszenie:
Wykonawca prac geodezyjnych:
Nr oraz data sporządzenia dokumentu zawierającego wynik powyższej weryfikacji:
Inne i wszelkie inne uprawnienia zawodowych kierownika prac:

LEGENDA:
- - - - - proj. linia kablowa niskiego napięcia
kablem typu NA2XY 4x120mm²,
- - - - - rura polietylenowa AROT.

ZK-PROJEKT
Zbigniew Kraśniewski

Linia kablowa niskiego napięcia dla zasilania działek nr 57/24 i 57/19 w miejscowości Bońki Zawady, gm. Płońsk.

Tytuł rysunku		Projekt zagospodarowania terenu	
		Projektant	Nr umowy
		mgr inż. Tomasz Kraśniewski	PJ01191/26
		Nr upr. MAZ/0592/PWBE/19	Skala
			1:500
Podpis	Data	Podpis	Rys nr
		mgr inż. Tomasz Kraśniewski	E-01
		Uprawnienia do projektowania bez ograniczeń w specyfice IE w zakresie sieci, instalacji i urządzeń elektrycznych i elektroenergetycznych nr ewid. upr. MAZ/0592/PWBE/19	Data czerwiec 2026r.

Ark. (2 z 2)

Dokładność położenia punktów granicznych w obszarze opracowania spełnia standardy dokładnościowe przewidziane w Rozporządzeniu Ministra Rozwoju, Pracy i Technologii z 27.07.2021 r. w sprawie ewidencji gruntów i budynków. Mapa została wykonana bez ustalania obciążeń służbnościami gruntowymi. Poza wykazanymi na niniejszej mapie urządzeniami podziemnymi nie wyklucza się istnienia w terenie innych urządzeń i budowli podziemnych, dla których brak jest informacji branżowych i nie zostały odnalezione w czasie inwentaryzacji geodezyjnej.

MAPA DO CELÓW PROJEKTOWYCH

Objekt: 142009 2.0003 Bońki Zawady – dz. 57/19, 57/24, 57/*, 56/*, 62/*
gm. Płońsk
pow. płoński
Ark. 7.181-15.0411, 0412; 7.182.15.2433
skala 1:500
Układ mapy 2000-7 Wysokości: PL-EVRF2007-NH
Nr. rob. 108/2026 GG.6640.1232.2026
Płońsk, dn. 21.05.2026 r.

Potwierdzam, że niniejszy dokument został opracowany w wyniku prac geodezyjnych i kartograficznych, których rezultaty zawiera opisanie techniczne pozytywnie zweryfikowany. Jednocześnie informuję, że jestem świadomy odpowiedzialności karnej za złożenie fałszywego oświadczenia.	
Identyfikator zgłoszenia prac geodezyjnych	GG.6640.1232.2026
Organ służby geodezyjnej, który otrzymał zgłoszenie	
Wykonawca prac geodezyjnych	
Nr oraz data sporządzenia dokumentu zawierającego wynik pozytywnej weryfikacji	Protokół Weryfikacji Nr GG.6640.1232.2026 z dnia: 03.06.2026r.
Imię i nazwisko oraz nr uprawnień zawodowych kierownika prac	

Potwierdzam zgodność kopii mapy (cyfrowej) z oryginałem mapy d/c projektowych.

Podpis projektanta

mgr inż. Tomasz Kraśniewski
Uprawnienia do projektowania bez ograniczeń w specjalności IE w zakresie: instalacji i urządzeń elektrycznych i elektroenergetycznych nr ewid. upr. MAZ/0592/PWBE/19

LEGENDA:

- proj. linia kablowa niskiego napięcia kablem typu NA2XY 4x120mm²,
- rura polietylenowa AROT.

Linia kablowa niskiego napięcia dla zasilania działek nr 57/24 i 57/19 w miejscowości Bońki Zawady, gm. Płońsk.

ZK-PROJEKT
Zbigniew Kraśniewski

Projekt zagospodarowania terenu				
Tytuł rysunku		Projektant		Nr umowy
		mgr inż. Tomasz Kraśniewski		PJ01191/26
		Nr upr. MAZ/0592/PWBE/19		Skala
				1:500
Podpis	Data	Podpis	Data	Rys nr
		mgr inż. Tomasz Kraśniewski	czerwiec 2026r.	E-02
		Uprawnienia do projektowania bez ograniczeń w specjalności IE w zakresie: instalacji i urządzeń elektrycznych i elektroenergetycznych nr ewid. upr. MAZ/0592/PWBE/19		18