


Układ odniesienia: PL-ETRF89, układ wsp. płaskich: PL-2000 strefa 6 (18°), układ wys.: PL-EVRF2007-NH
obr. Wielowieś 0010: dz. 31/12

Sekret **wycofać** **napy:** 6.153.18.16.2.2; 6.153.18.17.1.1; 6.153.18.12.3.3; 6.153.18.11.4.4

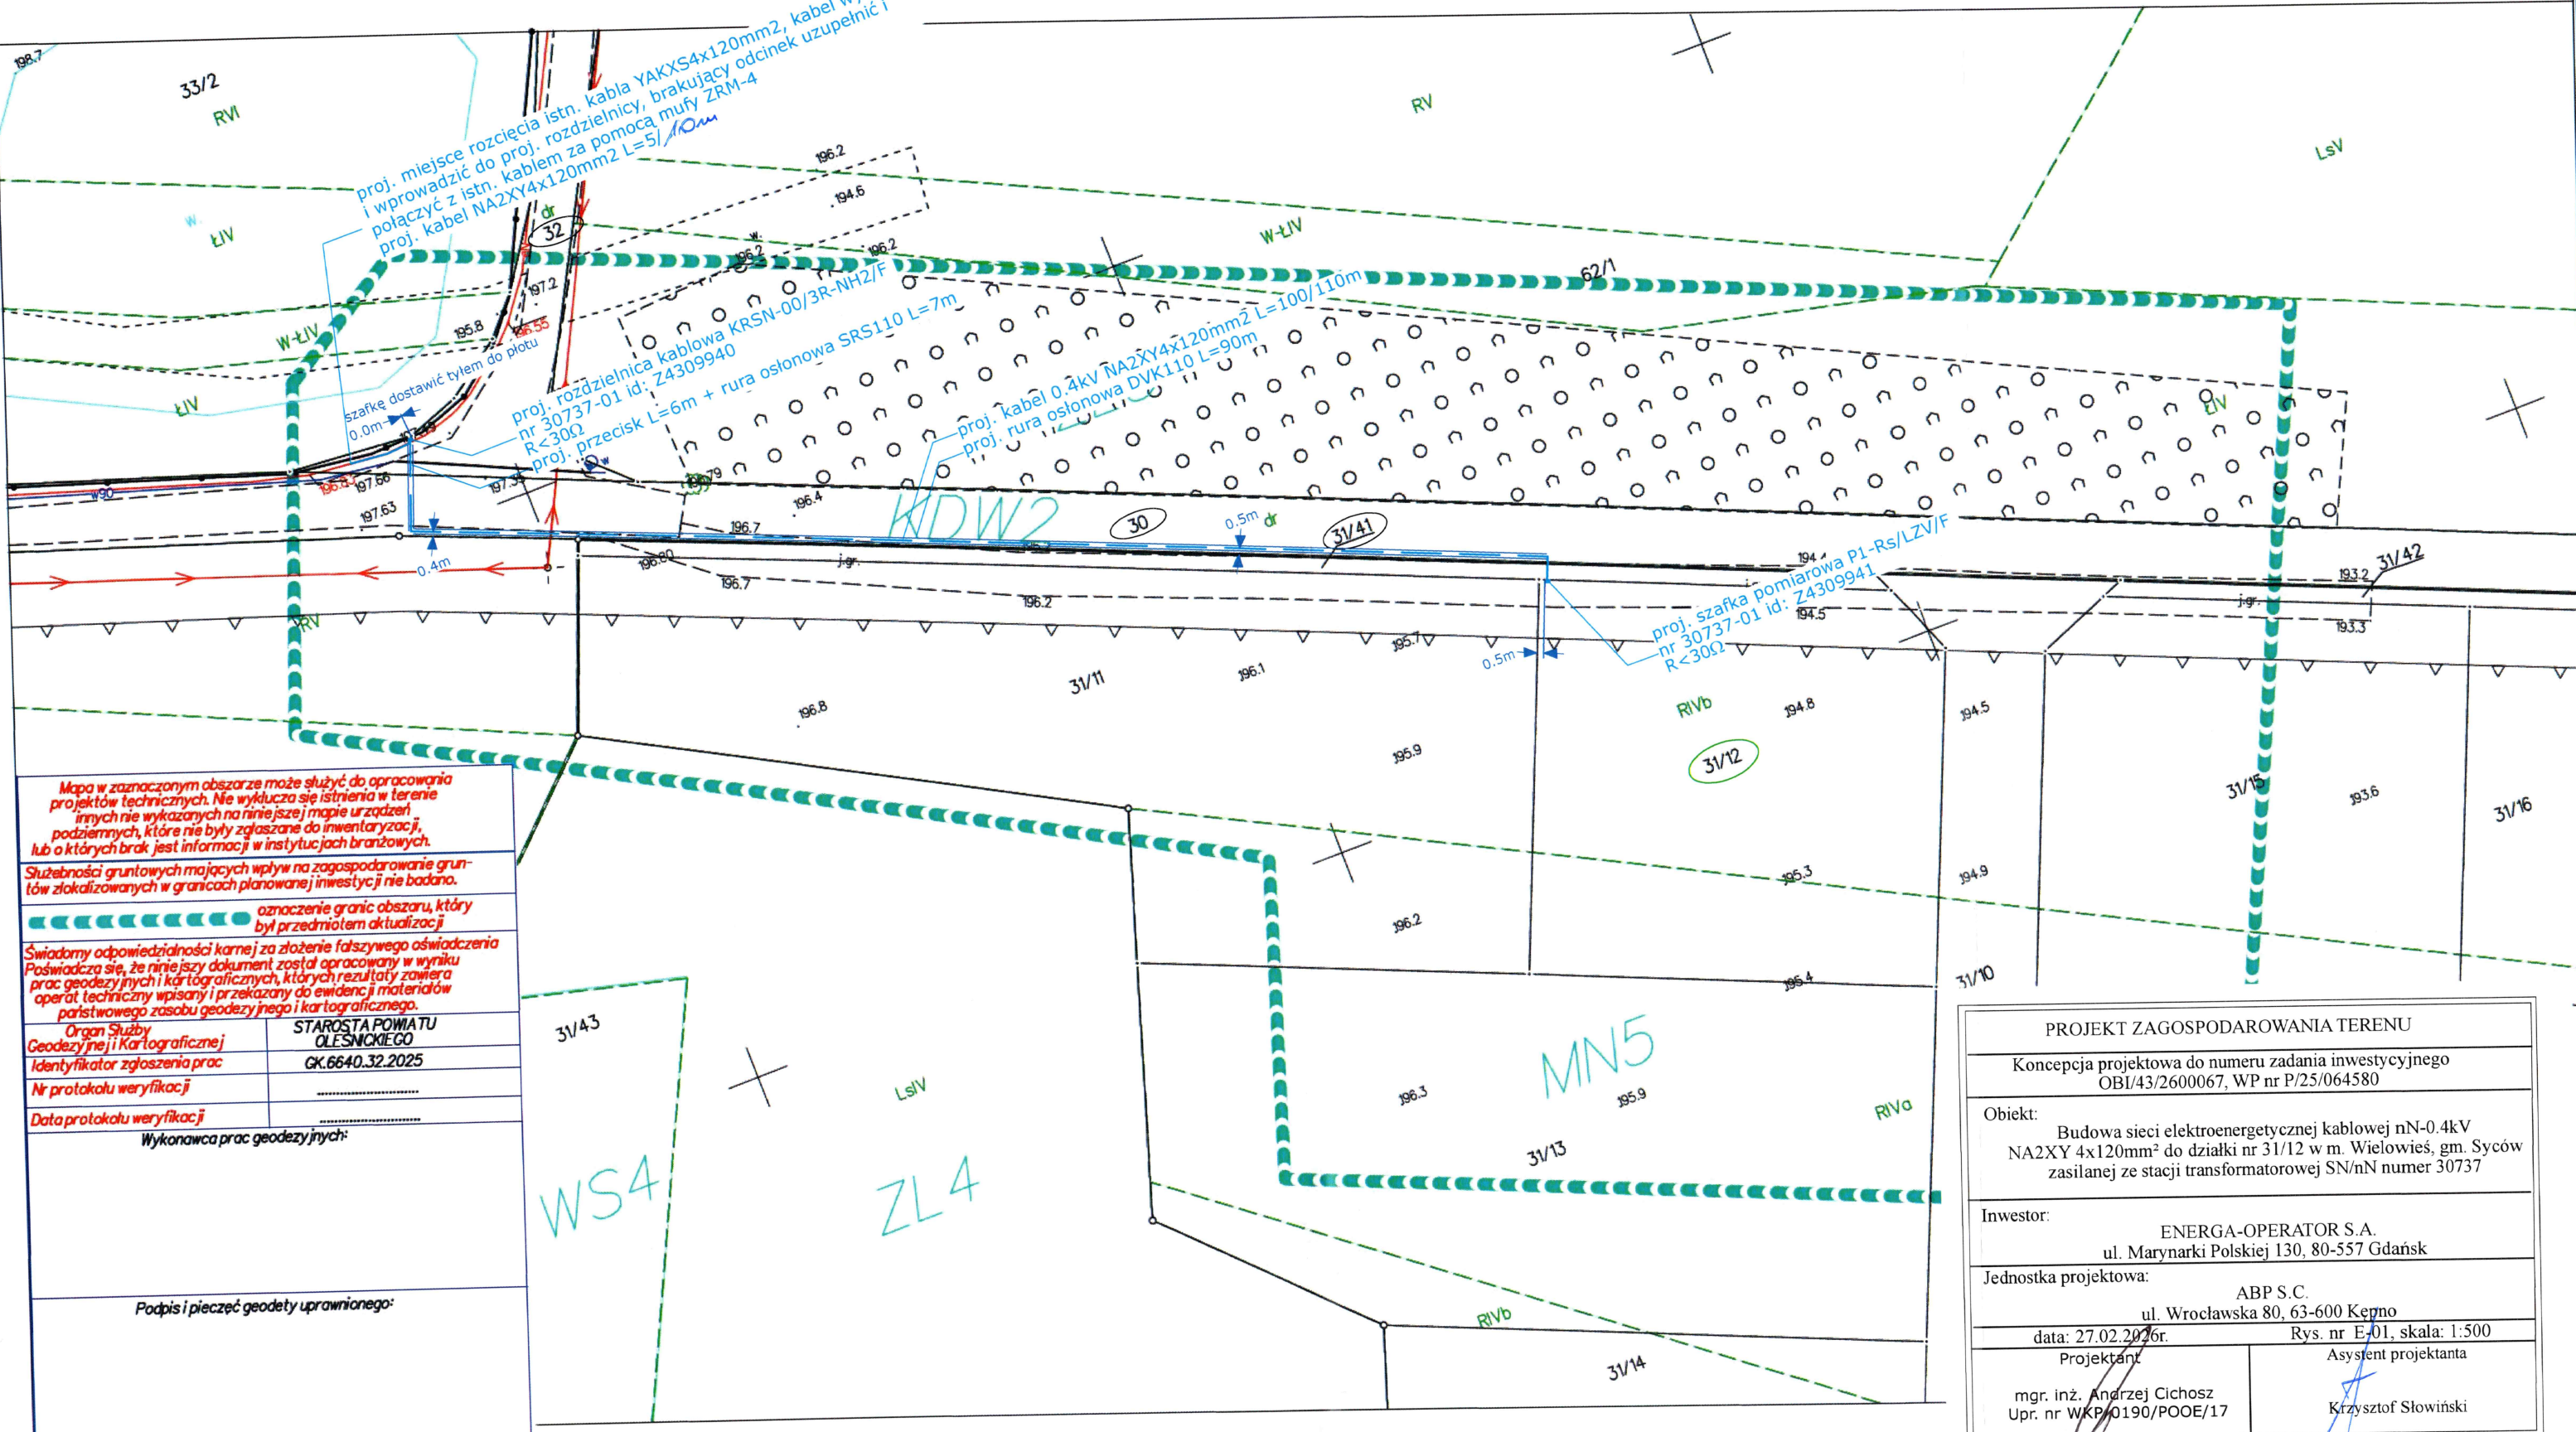

Syców dn. 2025-03-11

PROJEKT ZAGOSPODAROWANIA TERENU

Koncepcja projektowa do numeru zadania inwestycyjnego
OBI/43/2600067, WP nr P/25/064580

Opis: Budowa sieci elektroenergetycznej kablowej nN-0.4kV
NA2XY 4x120mm² do działki nr 31/12 w m. Wielowieś, gm. Syców
zasilanej ze stacji transformatorowej SN/nN numer 30737


Investor: **ENERGA-OPERATOR S.A.**
ul. Marynarki Polskiej 130, 80-557 Gdańsk

Jednostka projektowa: ABP S.C.
ul. Wrocławska 80, 63-600 Kępno

data: 27.02.2026r. Rys. nr E-01, skala: 1:500

Projektant	Asystent projektanta
mgr. inż. Andrzej Cichosz Upr. nr WKP/0190/POOE/17	Krzysztof Słowiński


przekrój przecisku w m. Wielowieś
skala 1:100

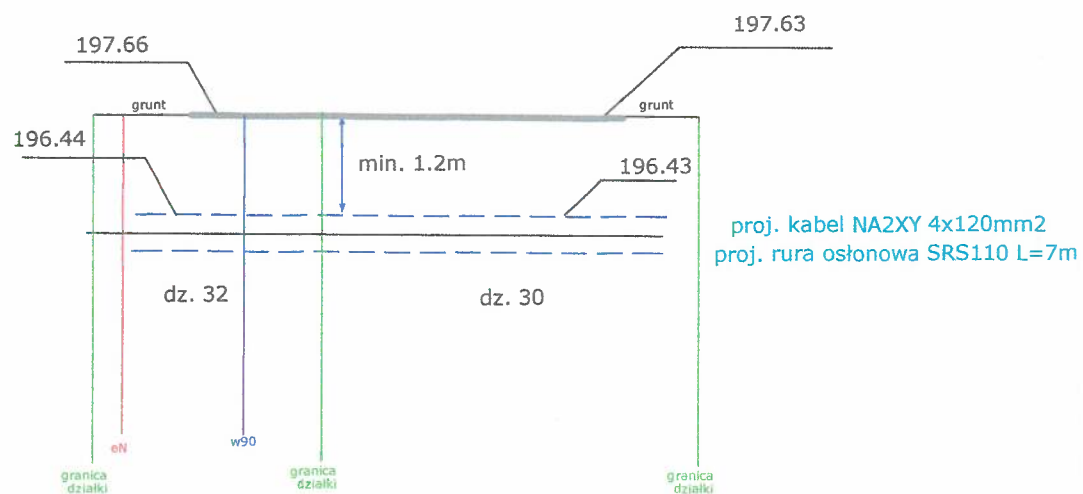


„ABP” Spółka Cywilna
Krzysztof Słowiński, Marek Albert
i Grzegorz Berski
63-600 Kępno, ul. Wrocławska 80
tel. 510-87-67-57
NIP 6192020874 Regon 302589217

UWAGA! W sąsiedniej szafce
zaktualizować schemat oraz
opaski kablowe

istn. szafka pomiarowa 0.4kV numer 30737-01-1

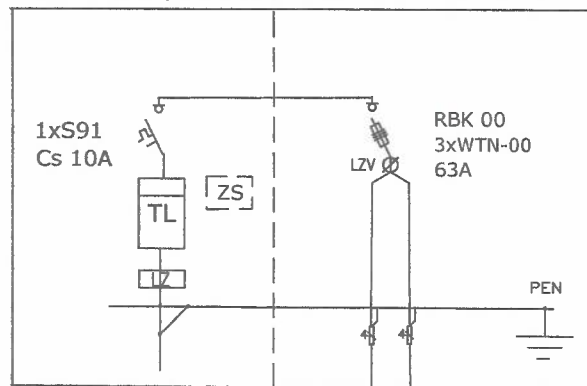


proj. rozdzielnica kablowa 0.4kV
KRSN-00/3R-NH2/F
numer 30737-01 id:Z4309940

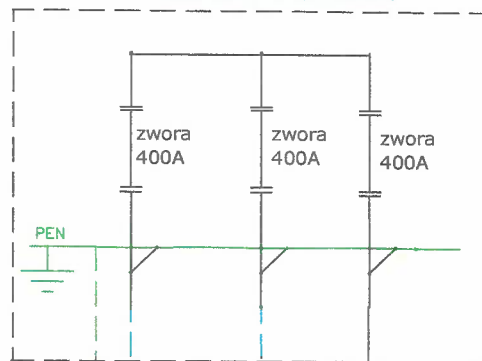

proj. uziom poziomy Fe/Zn 25x4
ułożony 10cm pod kablem L=5m
+ pilony

proj. kabel NA2XY 4x120mm2
L=5/10m

proj. szafka pomiarowa 0,4kV P1-Rs/LZV/F
numer 30737-01 id:Z4309941

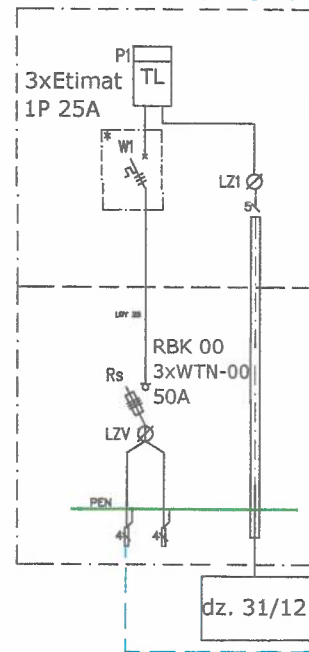


proj. kabel NA2XY 4x120mm2
L=100/110m

WLZ
w gestii odbiorcy

miejsce rozcięcia kabla YAKXS4x120mm2,
kabel wycofać i podłączyć w proj. rozdzielnicę
brakujący odcinek uzupełnić kablem NA2XY4x120mm2
i połączyć z istn. za pomocą mufy ZRM-4

wycofany od miejsca rozcięcia kabel YAKXS4x120mm2,
wprowadzić do proj. rozdzielnicę

Koncepcja projektowa do numeru zadania inwestycyjnego OBI/43/2600067, WP nr P/25/064580II	
Temat rysunku: Schemat zasilania szafki pomiarowej 0.4kV P1-Rs/LZV/F	
Obiekt: Budowa sieci elektroenergetycznej kablowej 0.4kV NA2XY 4x120mm2 do działki nr 31/12 w m. Wielowieś, gm. Syców zasilanego ze stacji transformatorowej SN/nN numer 30737	
Inwestor: ENERGA-OPERATOR S.A. ul. Marynarki Polskiej 130, 80-557 Gdańsk	
Jednostka projektowa: ABP S.C. ul. Wrocławska 80, 63-600 Kępno	
kwiecień 2026r. Projektant:	Rys. E-02 Asystent projektanta:
mgr inż. Andrzej Cichosz upr. nr WKP.0170/POOE/17	Krzysztof Słowiński

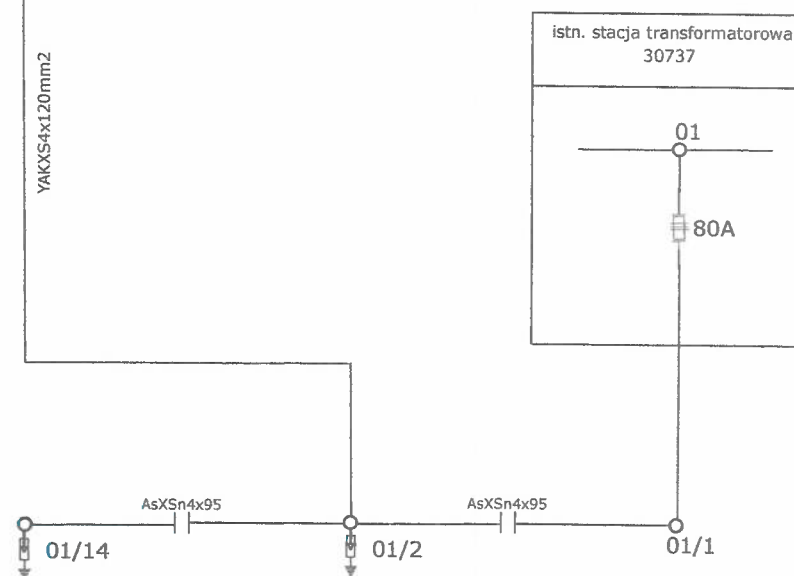

UWAGA! na słupie zamontować
tabliczkę z kierunkiem kabla