
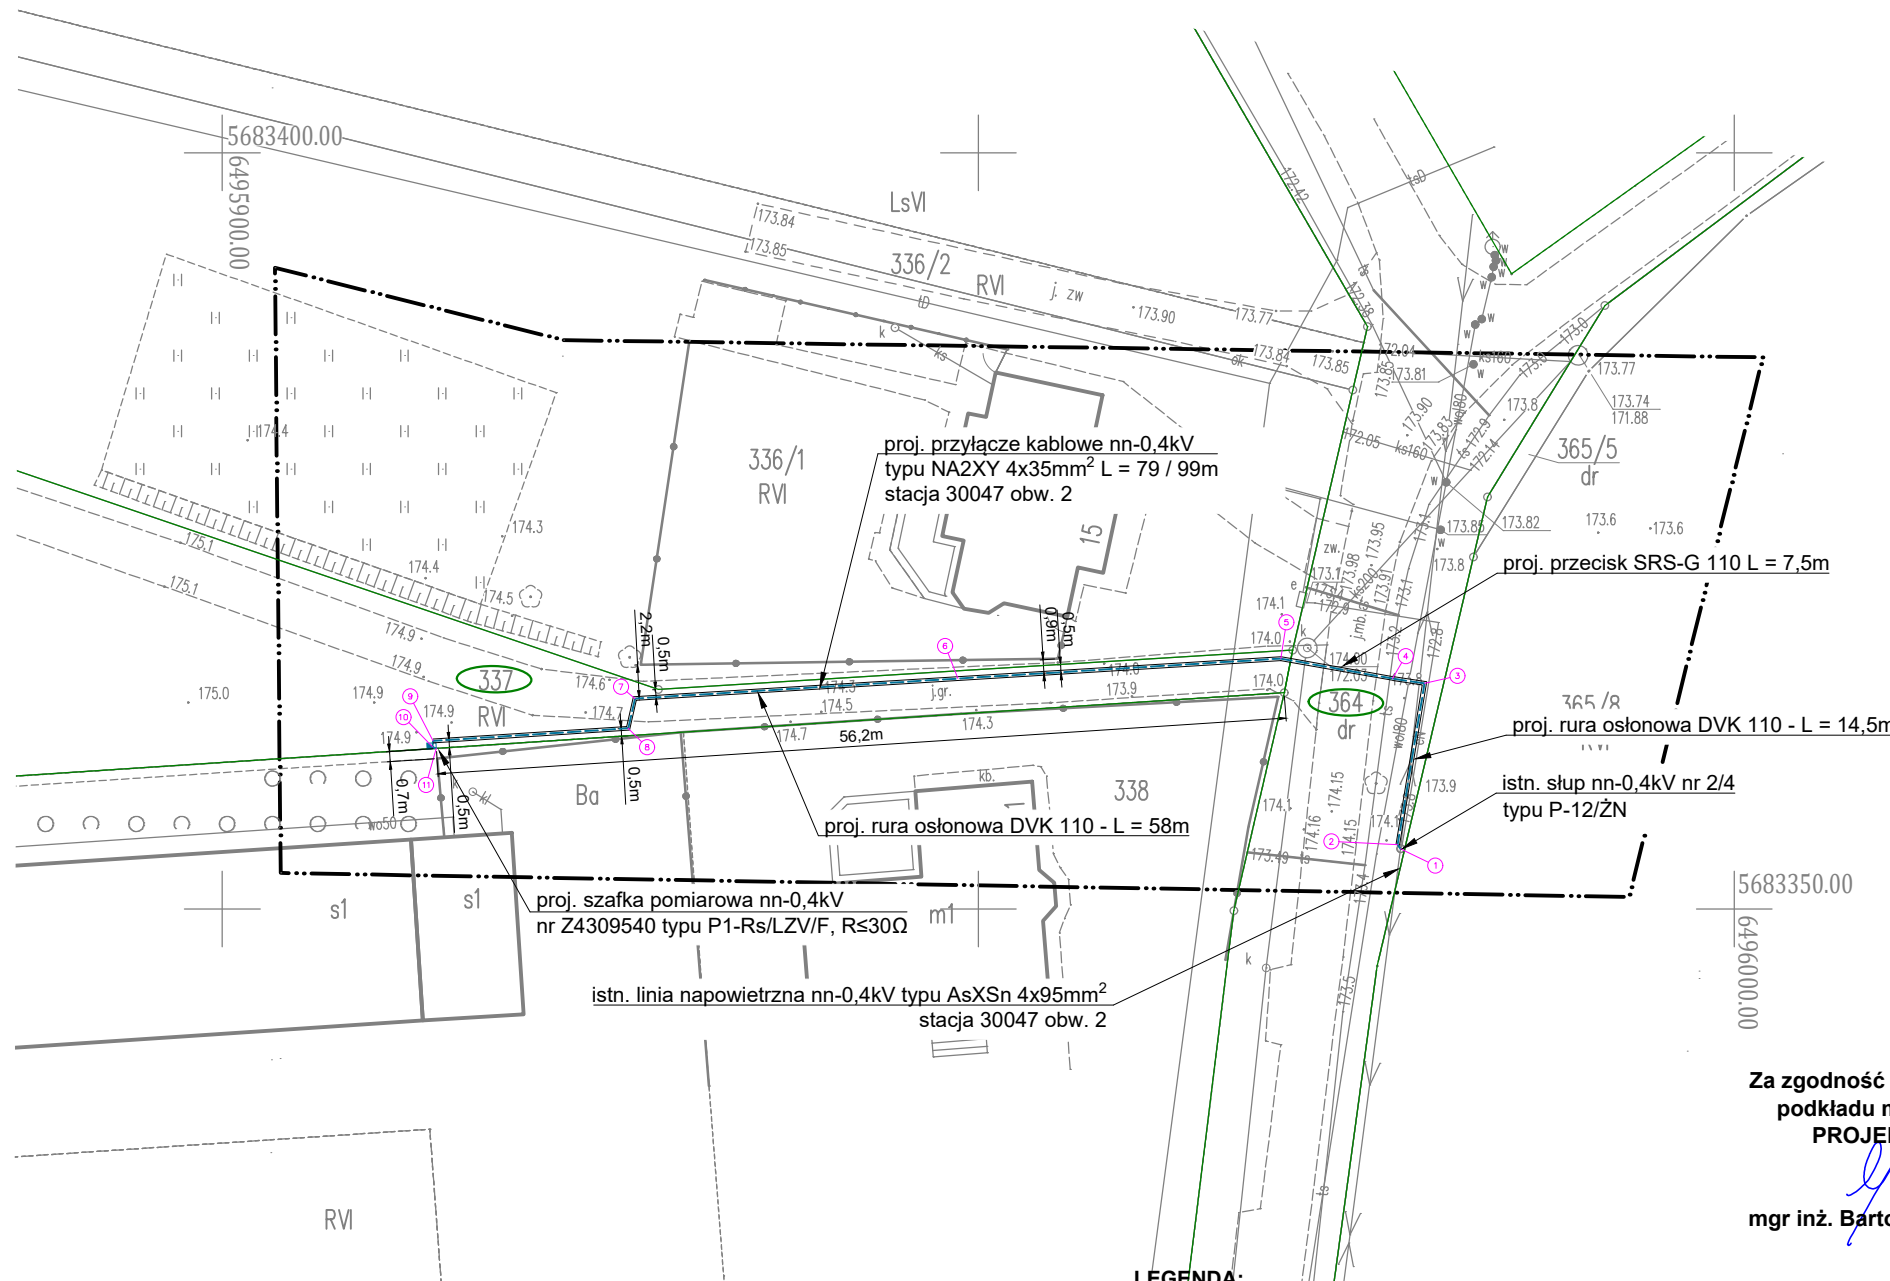


Współrzędne geodezyjne		
Lp	X	Y
1	5683353.99	6495977.93
2	5683354.26	6495977.74
3	5683364.93	6495979.51
4	5683365.24	6495977.39
5	5683366.56	6495970.01
6	5683365.24	6495948.65
7	5683363.92	6495927.29
8	5683361.96	6495926.84
9	5683361.12	6495913.95
10	5683360.73	6495913.90
11	5683360.62	6495914.15

Szczegół lokalizacji szafki

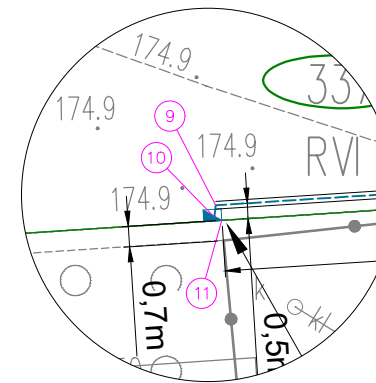

- LEGENDA:**
- Projektowane przyłącze kablowe nn-0,4kV NA2XY 4x35mm² L = 79 / 99m
 - Projektowana wolnostojąca szafka pomiarowa P1-Rs/LZV/F nr Z4309540 współpracująca z projektowanym uziomem z taśmy i prętów stalowych ocynkowanych R≤30Ω
 - Projektowany kabel w rurze osłonowej
 - Istniejący słup nn-0,4kV

- UWAGI:**
- Stosować się do uwag zawartych w uzgodnieniach branżowych, decyzjach i opinii Narady Koordynacyjnej.
 - Projektowany kabel układać zgodnie z N SEP-E 004, oraz Standardami Energa Operator SA
 - Projektowaną szafkę pomiarową uziemić za pomocą uziomu, R≤30Ω
 - Na końcach kabla pozostawić zapasy o długości 1m
 - Pod drogą asfaltową kabel układać metodą przecisku w rurze osłonowej SRS-G 110. Planowany przebieg przecisku przedstawiono na rysunku nr E-03. Rzeczywiste posadowienie istniejących urządzeń podziemnych ustalić na podstawie przekopów próbnych / sprawdzenia głębokości studzienek przy współudziale gestorów istniejącej infrastruktury.
 - Na skrzyżowaniach i zbliżeniach do istniejącej infrastruktury stosować się do uwag w opisie technicznym.
 - Wzdłuż wjazdu na dz. 337 kabel układać na głębokości 1m.

MAPA DO CELÓW PROJEKTOWYCH			
Oznaczenie kancelaryjne zgłoszenia pracy geodezyjnej		ODGK.6640.2300.2025 ks rob. 278/2025	
Województwo		wielkopolskie	
Powiat		kępiński	
Gmina		Bralin	
Jednostka ewidencyjna	Identyfikator nazwa	300802_2 Bralin	
Obręb ewidencyjny	Identyfikator nazwa	0002 Chojęcin	
Nr działki		wg zakresu	
Skala mapy		1:500	
Godło mapy		6.152.20.08.3.2;	
Nazwa układu współrzędnych	Prostokątnych płaskich	„2000” - 18	
	Układu wysokości	PL-EVRF2007-NH	
Oznaczenie granic obszaru który był przedmiotem aktualizacji		---	
Informacje o służebnościach gruntowych mających wpływ na zagospodarowanie gruntów zlokalizowanych w granicach projektowanej inwestycji		Nie sprawdzano	
Data opracowania mapy		13.01.2026r.	
KATARZYNA DEMBNA-ŁĘBSKA nazwa/ imię i nazwisko wykonawcy		 podpis osoby reprezentującej wykonawcę	
KRZYSZTOF DEMBNY imię i nazwisko geodety uprawnionego, który opracował mapę		14345..... nr uprawnień i podpis geodety	

Wykonawca prac geodezyjnych	Usługi Geodezyjne Dembny Krzysztof ul.21-go Stycznia 21 63-500 Ostrzeszów
Identyfikator zgłoszenia prac geodezyjnych	ODGK.6640.2300.2025
Numer oraz data sporządzenia dokumentu zawierającego wynik pozytywnej weryfikacji	Protokół weryfikacji nr 1 z dnia 19.01.2026r.
Oświadczam, że niniejszy dokument został opracowany w wyniku prac geodezyjnych i kartograficznych, których rezultaty zawiera operat techniczny, który uzyskał pozytywną weryfikację.	
USŁUGI GEODEZYJNE Krzysztof Dembny 63-500 Ostrzeszów 21 stycznia nr 21 tel. 605 080 074 REGON 250482400 NIP 514-000-53-50	

Za zgodność z oryginałem
podkładu mapowego
PROJEKTANT
mgr inż. Bartosz Michalski

PRACOWNIA PROJEKTOWA OMEGA BARTOSZ MICHALSKI		Pracownia Projektowa Omega Bartosz Michalski 63-400 Wysocko Wielkie ul. Leśna 4 NIP: 622-264-22-97 REGON: 302-778-800 e-mail: pracownia.omega@gmail.com tel.: 693-598-940 Projektowanie i doradztwo techniczne w zakresie sieci i instalacji elektrycznych	Zlecenie: KW06953/25 Numer warunków: P/25/073354 OBI: 43/2503085 Stacja / obwód: 30047 / 2 Data: 03.2026 Skala: 1:500
Zadanie: Zasilanie w energię elektryczną domu jednorodzinnego na działce nr 337 w miejscowości Chojęcin - Szum ul. Wrzosowa gm. Bralin		Nr rys.: E-01	
Nazwa zamierzenia budowlanego: Budowa elektroenergetycznego przyłącza kablowego nn-0,4kV		Nr rys.: 58	
Rysunek: Projekt zagospodarowania terenu		Projektant: mgr inż. Bartosz Michalski Uprawnienia budowlane do projektowania bez ograniczeń w specjalności instalacyjnej w zakresie sieci, instalacji i urządzeń elektrycznych i elektroenergetycznych nr ewid.: WKP/0208/POOE/18; nr wpisu do CROPUB: 4027/18/U/C	
Opracował: mgr inż. Łukasz Fengler		58	



LEGENDA:

- /— 4i Istn. przyłącza napowietrzne AsXSn 4x
- Istn. kable elektroenergetyczne
- Istn. wolnostojące szafki pomiarowe i rozdzielnice szafowe
- Istn. ograniczniki przepięć


UWAGI:

1. Dla szafki pomiarowej przewidziano uziom z taśmy i prętów stalowych ocynkowanych o $R \leq 30 \Omega$.
2. Liczniki energii elektrycznej, zabezpieczenia przedlicznikowe oraz inne elementy instalacji przedlicznikowej znajdujące się w szafkach pomiarowych, w części dostępnej dla odbiorców należy zaplombować.
3. Istniejące wkładki bezpiecznikowe WT-1 gF 100A w stacji transformatorowej 30047 wymienić na proj. WT-1 gF 125A


Proj. P1-Rs/LZV/F
30047 / 02
nr Z4309540

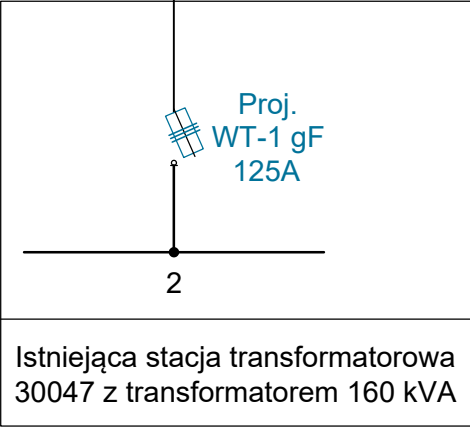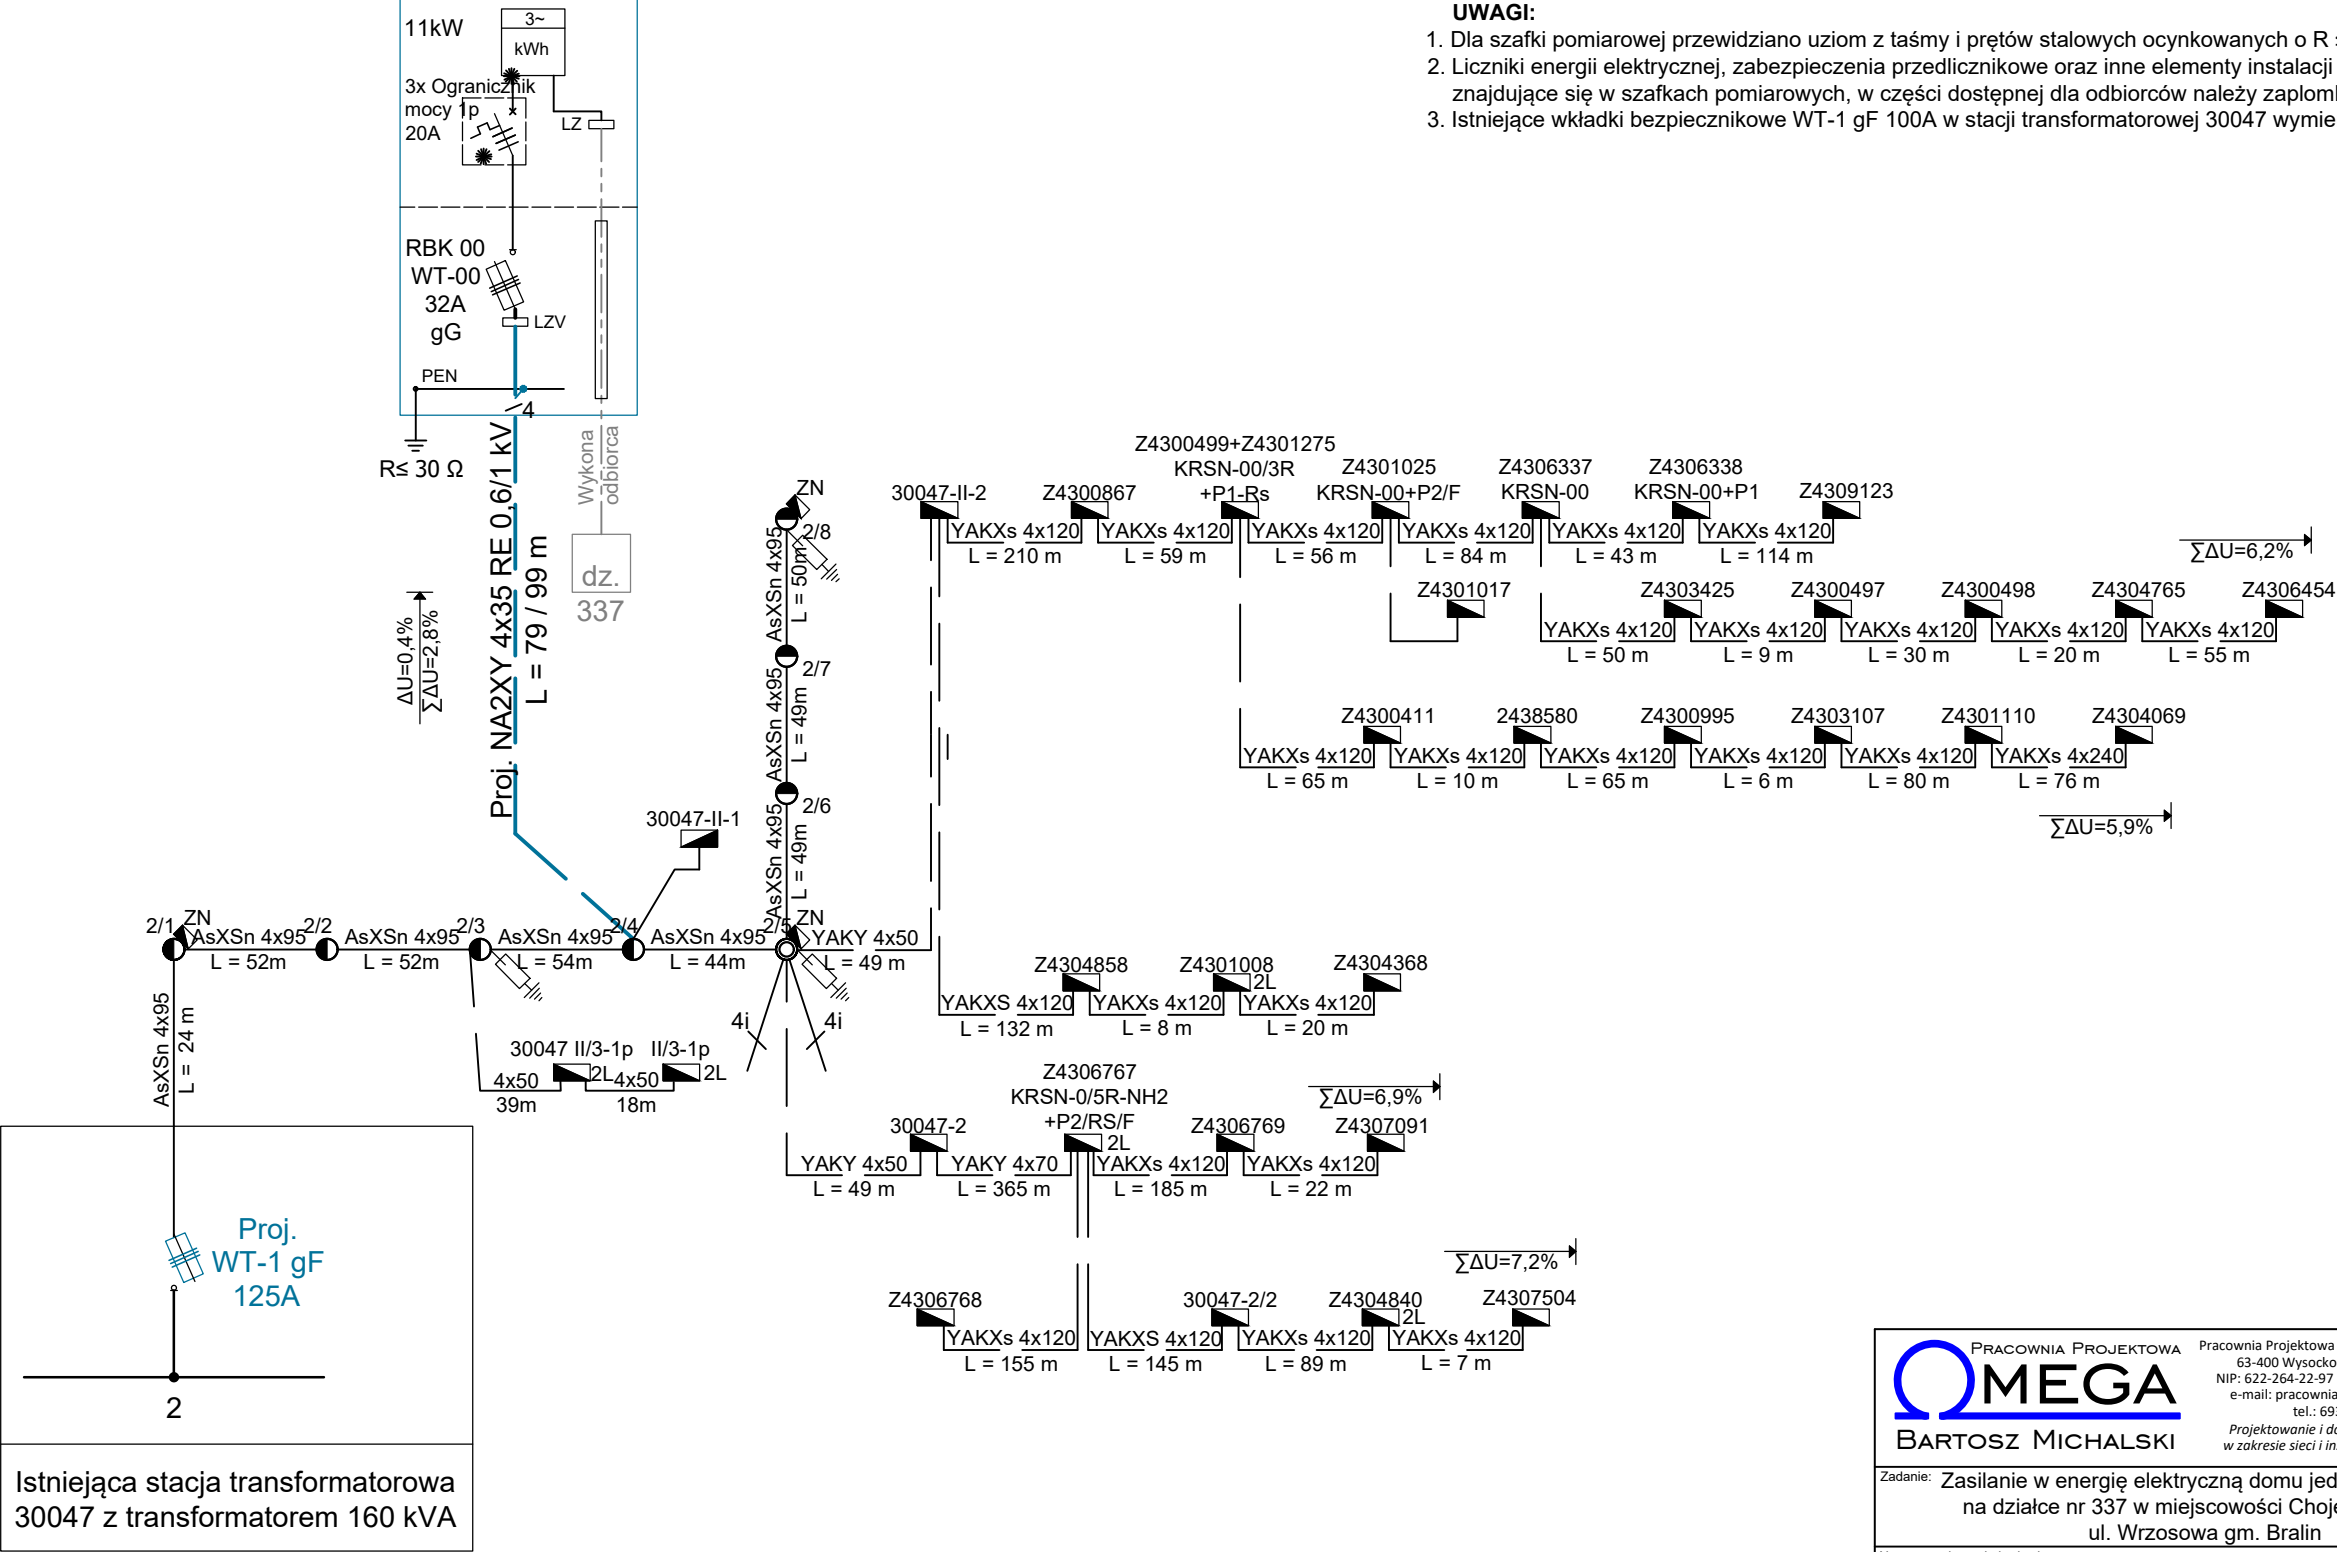

PRACOWNIA PROJEKTOWA OMEGA BARTOSZ MICHALSKI		Pracownia Projektowa Omega Bartosz Michalski 63-400 Wysocko Wielkie ul. Leśna 4 NIP: 622-264-22-97 REGON: 302-778-800 e-mail: pracownia.omega@gmail.com tel.: 693-598-940 Projektowanie i doradztwo techniczne w zakresie sieci i instalacji elektrycznych	Zlecenie: KW06953/25
Zadanie: Zasilanie w energię elektryczną domu jednorodzinnego na działce nr 337 w miejscowości Chojęcín - Szum ul. Wrzosowa gm. Bralin		Numer warunków: P/25/073354	OBi: 43/2503085
Nazwa zamierzenia budowlanego: Budowa elektroenergetycznego przyłącza kablowego nn-0,4kV		Data: 03.2026	Skala: -
Rysunek: Schemat ideowy zasilania		Nr rys.: E-02	
Projektant: mgr inż. Bartosz Michalski Uprawnienia budowlane do projektowania bez ograniczeń w specjalności instalacyjnej w zakresie sieci, instalacji i urządzeń elektrycznych i elektroenergetycznych nr ewid.: WKP/0208/PO.OE/18; nr wpisu do CROPUB: 4027/18/U/C		Opracował: mgr inż. Łukasz Fengler	59

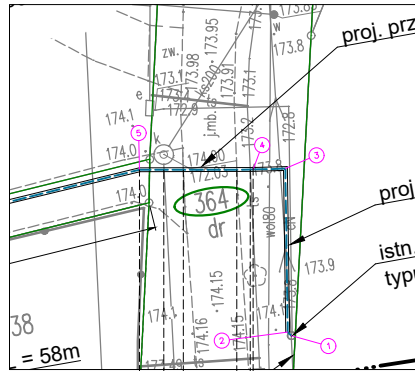

proj. kabel nn
metodą przecisku rura SRS-G 110

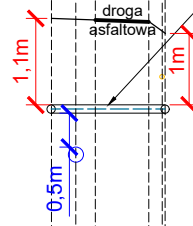

Poziom porównawczy 171,0

Rzędna terenu	174,0	173,8
Rodzaj / rzędna istn. infrastruktury	ks200 - 172,1	t - 177,4
Rzędna proj. infrastruktury Góra / dół rury	172,86 172,75	172,86 172,75

UWAGA

Zawarte na rysunku wymiary oraz lokalizacje istniejącej podziemnej infrastruktury technicznej są sporządzone poglądowo na podstawie mapy do celów projektowych. **Rzeczywiste posadowienie istniejących urządzeń podziemnych ustalić na podstawie przekopów próbnych / sprawdzenia głębokości studzienek przy współudziale gestorów istniejącej infrastruktury.**

Stosować się do uwag zawartych w protokole z Narady Koordynacyjnej

		Pracownia Projektowa Omega Bartosz Michalski 63-400 Wysocko Wielkie ul. Leśna 4 NIP: 622-264-22-97 REGON: 302-778-800 e-mail: pracownia.omega@gmail.com tel.: 693-598-940 Projektowanie i doradztwo techniczne w zakresie sieci i instalacji elektrycznych		Zlecenie: KW06953/25	
Zadanie: Zasilanie w energię elektryczną domu jednorodzinnego na działce nr 337 w miejscowości Chojęcin - Szum ul. Wrzosowa gm. Bralin		Numer warunków: P/25/073354		OBI: 43/2503085	
Nazwa zamierzenia budowlanego: Budowa elektroenergetycznego przyłącza kablowego nn-0,4kV		Data: 03.2026		Skala: 1:500 / 1:100	
Rysunek: Profil przewiertu pod droga		Nr rys.: E-03			
Projektant: mgr inż. Bartosz Michalski Uprawnienia budowlane do projektowania bez ograniczeń w specjalności instalacyjnej w zakresie sieci, instalacji i urządzeń elektrycznych i elektroenergetycznych nr ewid.: WKP/0208/POOE/18; nr wpisu do CROPUB: 4027/18/U/C					
Opracował: mgr inż. Łukasz Fengler				60 	