

1. Kabel w ziemi układać w wykopie na głębokości 0,7 m
2. Na końcach kabla pozostawić zapasy kablowe:
 - 1,5 m od strony proj. złącza
 - 0,5 m od strony mufy

Zgodnie z art. 28c ustawy z dnia 18 maja 1989r. - Prawo geodezyjne i kartograficzne (tj.Dz. U. z 2024r. poz. 1151) poświadczam się, że niniejsza dokumentacja projektowa była przedmiotem narady koordynacyjnej zakończonej w dniu 2026-01-27 przeprowadzonej w Starostwie Powiatowym w Ostrowszowie przy ul. Zamkowej 31 za pomocą aplikacji internetowej i.Narady z up. Starosty
Znak: GO.6630.12.2026 Przewodniczący Narady Koordynacyjnej
Zofia Nieruchalska

Oznaczenie kancelaryjne zgłoszenia pracy geodezyjnej		G0.6640.473.2025 ks rob. 192/2025
Województwo		wielkopolskie
Powiat		ostrzeszowski
Gmina		Kobyła Góra
Jednostka ewidencyjna	Identyfikator nazwa	301804_2 Kobyła Góra
Obręb ewidencyjny	Identyfikator nazwa	0002 Bierzów
Nr działki		45/8
Skala mapy		1:500
Godło mapy		6.155.19.13.3.4
Nazwa układu współrzędnych	Prostokątnych płaskich	„2000” - 18
	Układu wysokości	PL-EVRF2007-NH
Oznaczenie granic obszaru który był przedmiotem aktualizacji		_____
Informacje o służebnościach gruntowych mających wpływ na zagospodarowanie gruntów zlokalizowanych w granicach projektowanej inwestycji		Nie sprawdzano
Data opracowania mapy		02.09.2025r.
KATARZYNA DEMBNA-ŁEBSKA nazwa/ imię i nazwisko wykonawcy		 podpis osoby reprezentującej wykonawcę
KRZYSZTOF DEMBNY imię i nazwisko geodety uprawnionego, który opracował mapę		14345..... nr uprawnień i podpis geodety

NR	X	Y
A	6487 840.4	5697 060.1
B	6487 837.95	5697 062.1
C	6487 837.9	5697 062.8

proj. złącze kablowe nn
11 KRSN-00/3R-NH2/F+P1-Rs/LZV/F
ID: Z4309564 (30600-01)

Za zgodność
z oryginałem

PROJEKTANT

 
mgr inż. Piotr Prusinkiewicz
upr. nr 359/DOS/10
w specjalności instalacyjnej w zakresie sieci
instalacji i urządzeń elektrycznych
i elektroenergetycznych (bez ograniczeń)



PROJ. PRZYŁĄCZE KABLOWE nn, NA2XY (YAKXS) 4x120, 1kV, L= 5/8 m

 PROJ. SZAFKA POMIAROWA nr Z4309564 [30600-01]) typu
KRSN-00/3R-NH2/F+P1-Rs/LZV/F WSPÓŁPRACUJĄCA
z UZIOMEM PIONOWYM


—eN— istn. LINIA KABLOWA nn

Wykonawca prac geodezyjnych	Usługi Geodezyjne Dembny Krzysztof ul.21-go Stycznia 21 63-500 Ostrzeszów
Identyfikator zgłoszenia prac geodezyjnych	GO.6640.473.2025
Numer oraz data sporządzenia dokumentu zawierającego wynik pozytywnej weryfikacji	Protokół weryfikacji nr 1 z dnia 05.09.2025r.
Oświadczam, że niniejszy dokument został opracowany w wyniku prac geodezyjnych i kartograficznych, których rezultaty zawiera operat techniczny, który uzyskał pozytywną weryfikację.	
<u>USŁUGI GEODEZYJNE</u> Krzysztof Dembny 63-500 Ostrzeszów 21 stycznia nr 21 tel. 605 080 074	GEODEZJA Dembny Krzysztof ul. 21-go Stycznia 21 63-500 Ostrzeszów NIP 514-000-53-53 w zakresie 1:2 (podpis geodety uprawnionego)

 PRACOWNIA PROJEKTOWA OMEGA BARTOSZ MICHALSKI	Pracownia Projektowa Omega Bartosz Michalski 63-404 Wysocko Wreklie ul. Leśna 4 NIP: 62-264-22-97 REGON: 302-778-800 e-mail: pracownia.omega@gmail.com tel.: 693-598-940 <i>Projektowanie i doradztwo techniczne w zakresie sieci i instalacji elektrycznych</i>	Numer umowy/zlecenia: KW06998/25
		Numer warunków: P/25/066827
Nazwa zamierzenia budowlanego: Budowa elektroenergetycznego przyłącza kablowego nn-0,4kV w celu zasilania w energię elektryczną budynku mieszkalnego jednorodzinnego na działce nr 45/8 w miejscowości Bierzów, gm. Kobyla Góra		OBi: 43/2503209
Rysunek: Projekt zagospodarowania terenu		Stacja / obwód: 30600 / 01
Projektant: mgr inż. Piotr Prusinkiewicz		Data: 12.2025 Skala: 1:500
Uprawnienia budowlane do projektowania bez ograniczeń w specjalności instalacyjnej w zakresie sieci, instalacji i urządzeń elektrycznych i elektroenergetycznych nr ewid. 06000010, uprawnień do sporządzania dokumentacji		Nr rys.: E-01 

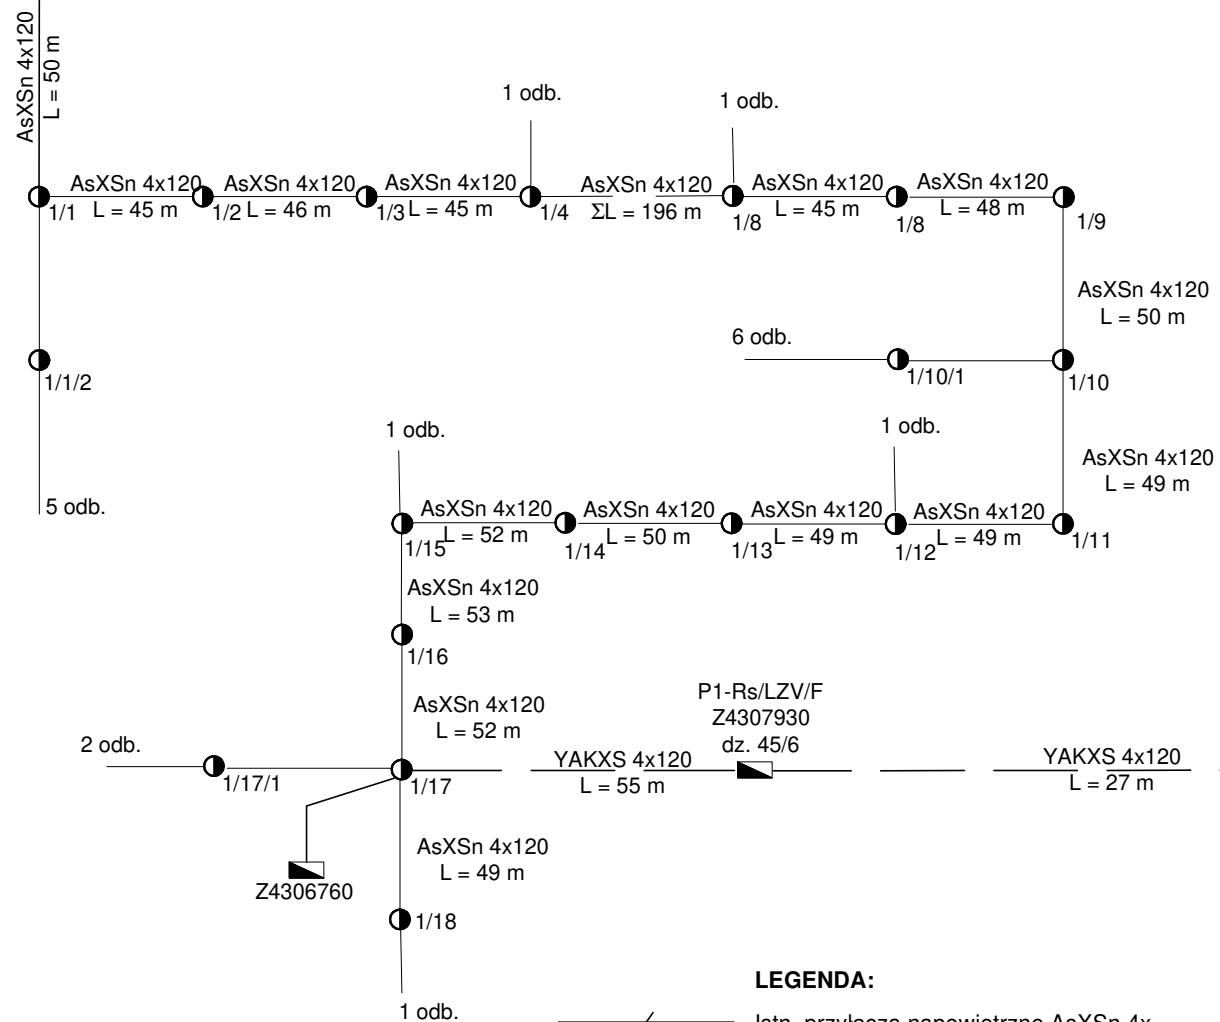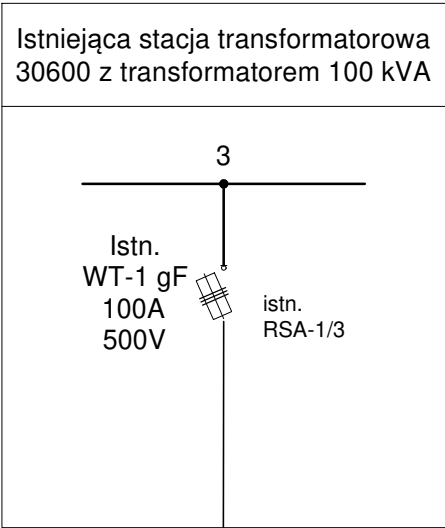


istn. P1-Rs/LZV/F
Z4306577(30600-01)

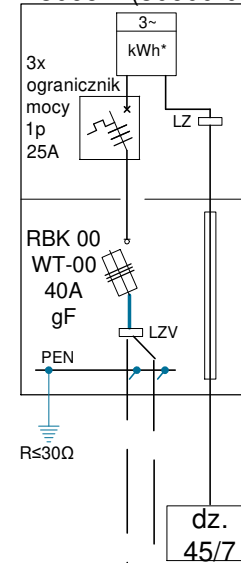

+ P1-Rs/LZV/F


proj. KRSN-00/3R-NH2/F Z4309564 (30600-01)

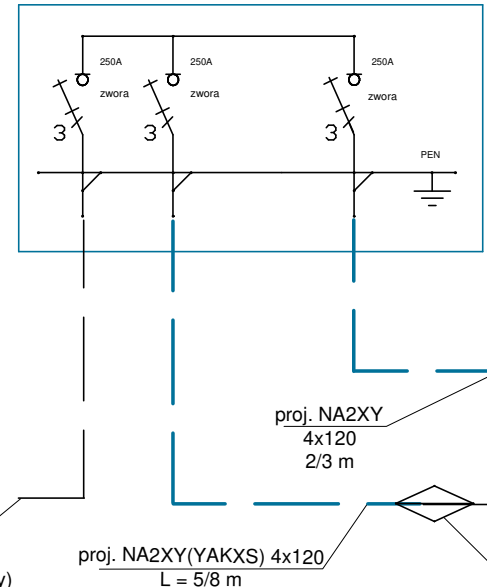

proj. NA2XY
4x120
2/3 m

Wykona odbiorca
dz. 45/8

istn. P1-Rs/LZV/F
Z4304656
(30600-01)

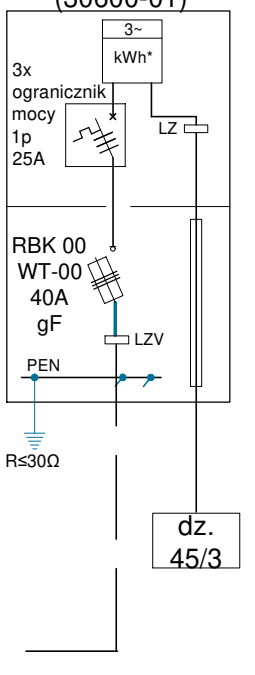

ΣΔU=5,7%

dz. 45/3

Projektowana mufa
ZMR-4

LEGENDA:

- Istn. przyłącza napowietrzne AsXS_n 4x
- Istn. przyłącza napowietrzne AsXS_n 2x
- Istn. przyłącza napowietrzne 4x AL
- Istn. przyłącza napowietrzne 2x AL
- Istn. kable elektroenergetyczne
- Istn. wolnostojące szafki pomiarowe i rozdzielnice szafowe
- Istn. napowietrzne szafki pomiarowe na słupach
- Istn. ograniczniki przepięć

UWAGI:

- Dla szafki pomiarowej przewidziano uziom z taśmy i prętów stalowych ocynkowanych o $R \leq 30 \Omega$.
- Liczniki energii elektrycznej, zabezpieczenia przedlicznikowe oraz inne elementy instalacji przedlicznikowej znajdujące się w szafkach pomiarowych, w części dostępnej dla odbiorców należy zaplombować.

PRACOWNIA PROJEKTOWA OMEGA BARTOSZ MICHALSKI		Pracownia Projektowa Omega Bartosz Michalski 63-400 Wysocko Wielkie ul. Leśna 4 NIP: 622-264-22-97 REGON: 302-778-800 e-mail: pracownia.omega@gmail.com tel.: 693-598-940 Projektowanie i doradztwo techniczne w zakresie sieci i instalacji elektrycznych	Numer umowy/zlecenia: KW06998/25 Numer warunków: P/25/066827 OBI: 43/2503209 Stacja / obwód: 30600 / 01 Data: 03.2026 Skala: -
Nazwa zamierzenia budowlanego: Budowa elektroenergetycznego przyłącza kablowego nn-0,4kV w celu zasilania w energię elektryczną budynku mieszkalnego jednorodzinnego na działce nr 45/8 w miejscowości Bierzów, gm. Kobyla Góra		Rysunek: Schemat zasilania	Nr rys.: E-02
Projektant: mgr inż. Piotr Prusinkiewicz Uprawnienia budowlane do projektowania bez ograniczeń w specjalności instalacyjnej w zakresie sieci, instalacji i urządzeń elektrycznych i elektroenergetycznych nr ewid.: 359/DOS/10; nr wpisu do CROPUB: DOS/IE/0078/11			