


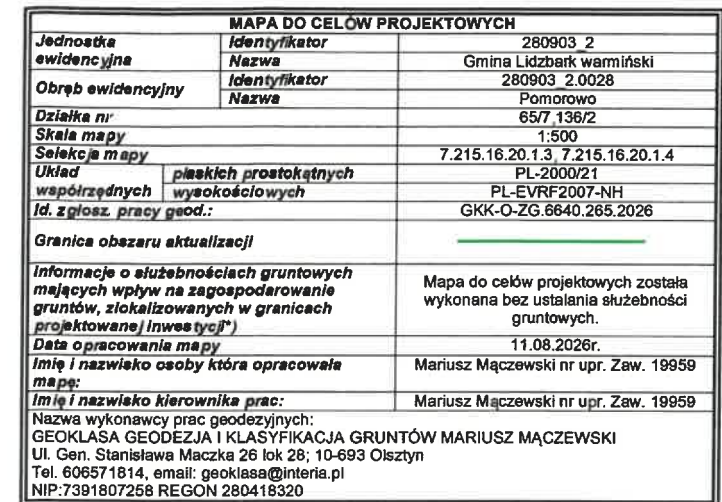


1. Granice działek naniesione są na podstawie danych uzyskanych z pomiarów bezpośrednich otrzymanych z PODGIK w Łękażniku Warmińskim
2. Oznaczanie użyźnień gruntowych opisane jest na podstawie aktualnej ewidencji gruntów.
3. Nie wyklucza się istnienia w terenie urządzeń podziemnych ułożonych i nie zgłoszonych do inwentaryzacji geodezyjnej. Obiekty budowlane wymagające pozwolenia na budowę podlegają geodezyjnemu wytyczeniu w terenie, a po ich wybudowaniu geodezyjnej inwentaryzacji powstankom gruntów obejmujące położenie ich na gruncie.

1. Kolortan różowym oznaczono granice, które nie spełniają warunków dokładnościowego standardów technicznych

Oświadczam, że niniejszy dokument został opracowany w wyniku prac geodezyjnych i kartograficznych, których rezultat zawiera pozytywnie zweryfikowany operat techniczny. Jestem świadomy odpowiedzialności karnej za złożenie fałszywego oświadczenia.

Identyfikator zgłoszenia prac geodezyjnych	GKK-O-ZG.6640.265.2026
Organ prowadzący państwowy zasób geodezyjny i kartograficzny	STAROSTA LIDZBARSKI
Numer oraz data sporządzenia pozytywnego protokołu weryfikacji	GKK-O-ZG.6640.265.2026_1 z dnia 07.08.2026r.
Imię i nazwisko oraz nr. uprawnień zawodowych kierownika prac	Mariusz Mączewski Nr uprawnień 19959



mgr inż. Tomasz Dąbrowski
WAM/0147/POOE/13
(imię i nazwisko projektanta)

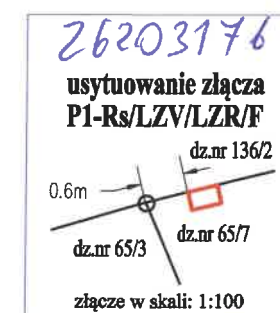

Tytuł opracowania:		EL-VIK Projekt sp. z o.o.	
Projekt budowlany zasilenia budynku gospodarczego w m. Pomorowo, dz. nr 65/7, gm. Lidzbark Warmiński		11-041 Olsztyn, Ul. Żurawia 24c/1	
Tytuł rysunku:		OBI/64/2600649	Rys. nr E-1
Projekt zagospodarowania terenu		Skala: 1:500	
Imię i nazwisko	Nr uprawnień	Data	Podpis
Projektant: mgr inż. Tomasz Dąbrowski	WAM/0147/POOB/13	09.2026	

2620 3176

Proj. P1-Rs/LZV/LZR/F

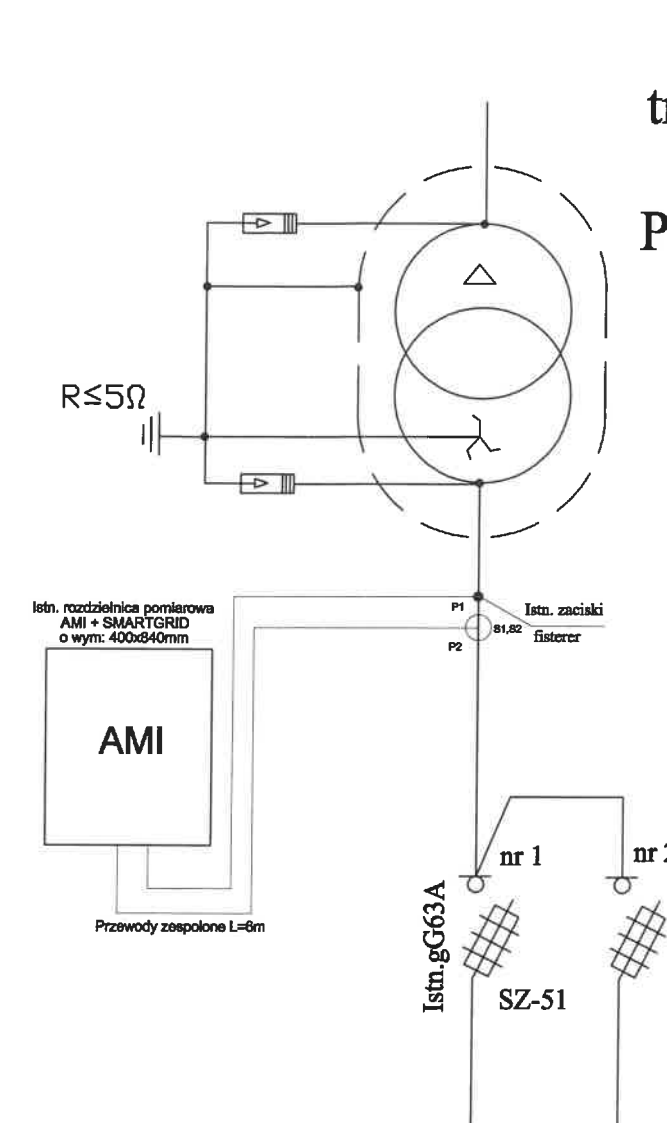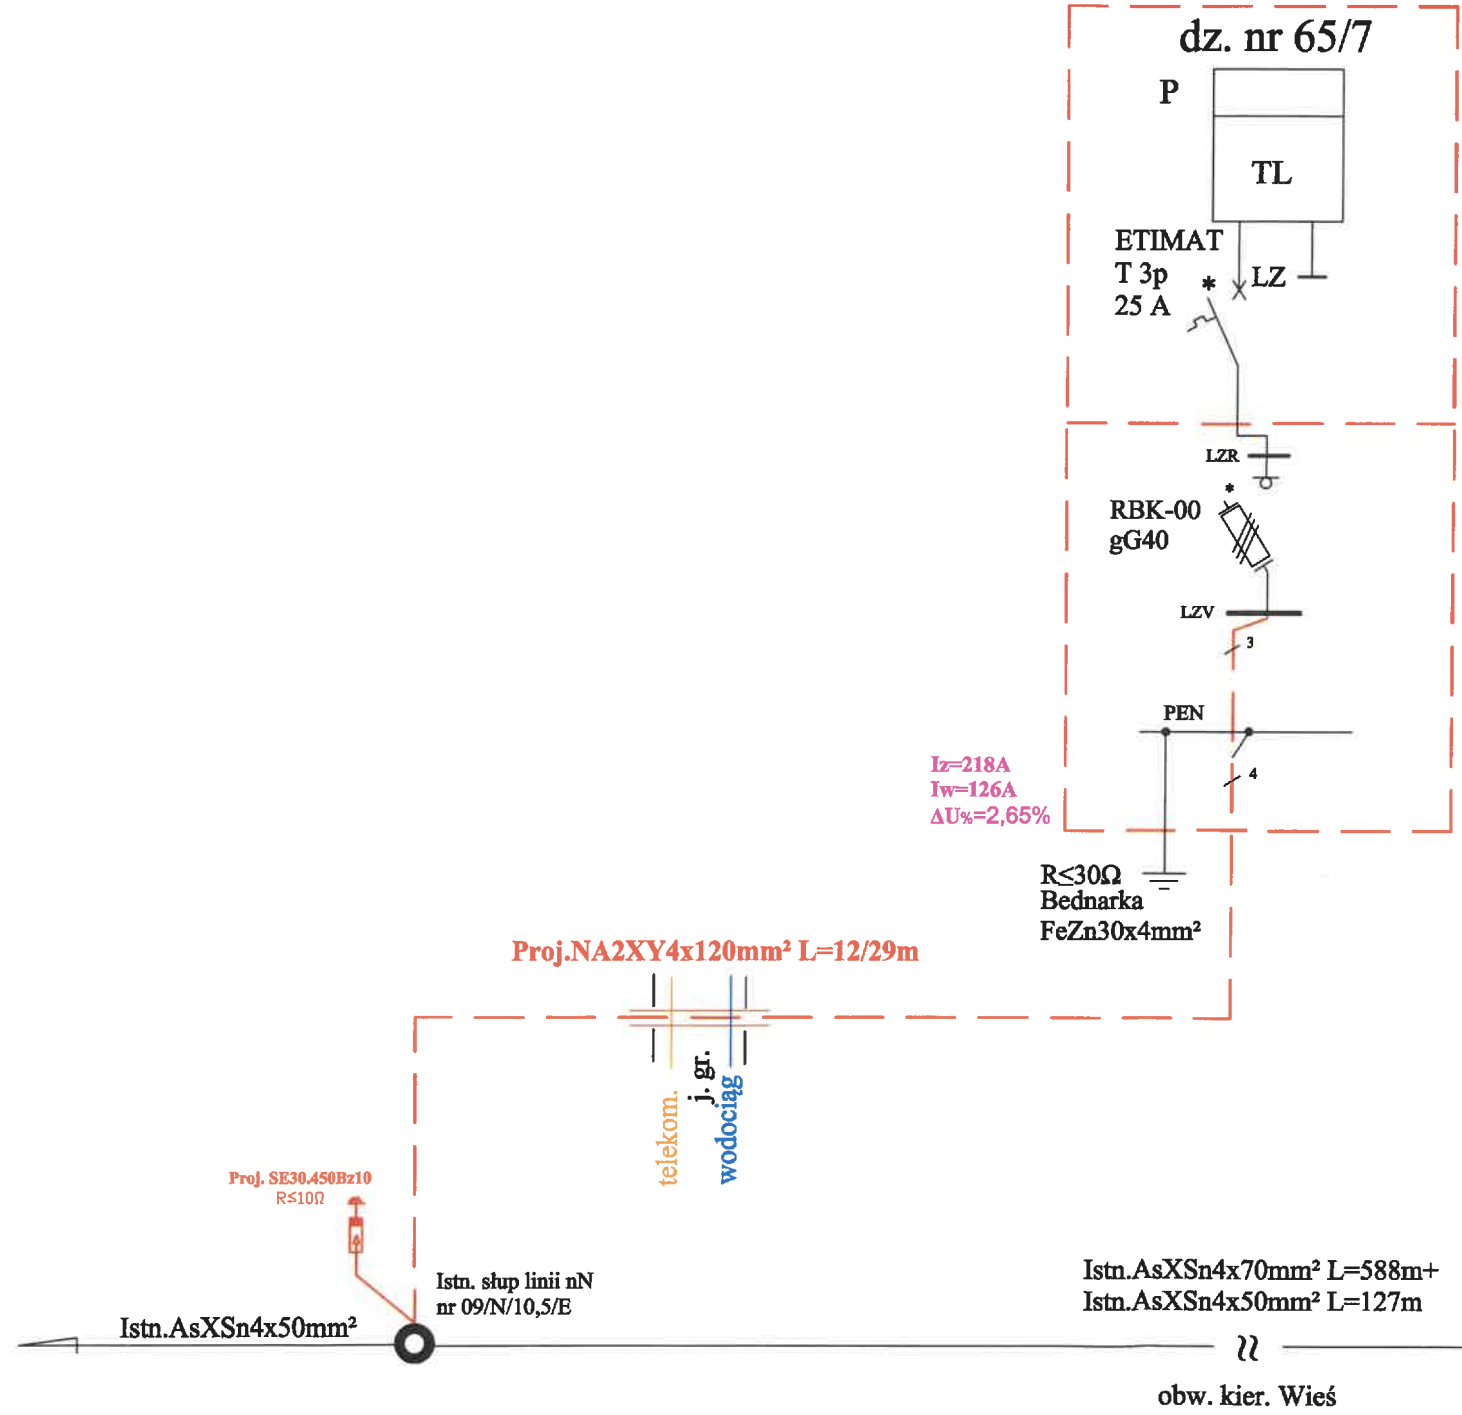

Istn. stacja transformatorowa L-0176 POMOROWO W. Istn. 40 kVA

Tytuł opracowania		EL-VIK.PROJEKT sp. z o.o.	
Projekt budowlany zasilenia budynku gospodarczego w m. Pomorowo, dz. nr 65/7, gm. Lidzbark Warmiński		11-041 Olsztyn, Ul. Żurawia 24c/1	
Tytuł rysunku		OBI/64/2600649	Rys. nr E-2
Schemat ideowy zasilania			
Imię i nazwisko	Nr uprawnień	Data	Podpis
Projektował: mgr inż. Tomasz Dąbrowski	WAM/0147/POOE/13	09.2026	