

Identyfikator zgłoszenia prac geodezyjnych	GD-I.6642.1.1297.2025
Organ prowadzący państwowy zasób geodezyjny i kartograficzny, który otrzymał zgłoszenie	STAROSTA POWIATU OLSZTYŃSKIEGO
Data uzyskania pozytywnego wyniku weryfikacji (numer oraz data wystawienia protokołu)	PROTOKÓŁ NR GD-I.6642.1.1297.2025_1 22.05.2026 r.
Wykonawca pracy geodezyjnej	BIURO GEODEZJI "GLOBUS" ul. Kant'a 40B lok. 36, 10-691 Olsztyn NIP: 7391265047 REGON: 280135734
Imię i nazwisko oraz numer uprawnień zawodowych kierownika prac geodezyjnych	GEODETA UPRAWNIONY inż. Marek Demczuk Uprawnienia Nr 18887 /podpisano elektronicznie/

 Signed by /
Podpisano przez:
MAREK ANDRZEJ
DEMCHUK
Date / Data: 2026-
05-22 15:56

proj. 86A
K2go-13,5/ 17,5 E
(RN III/24/4, 3xAZBD 222 + OSOP)

proj. 87
o-13,5/17,5 E
4, 3xAZBD 222 + OSOP)

istn. 87
P10/ŽN
do demontažu

istn. LSN 15 kV [904]
3xAFL-6 1x50mm²

proj. linia kablowa SN 15 kV
3xXRUHAKXS1 1x70mm²/L=58m(86m)
w osłonie rurowej DVK 160


Projektowane słupy oraz linię kablową SN należy realizować z uwzględnieniem docelowych rzędnych terenu. Przed rozpoczęciem robót wykonawca zobowiązany jest uzgodnić z właścicielem działki nr 167/108 lub kierownikiem budowy docelowe rzędne terenu.

Projektowane słupy należy posadawić zgodnie z projektowanymi rzędnymi terenu, natomiast linię kablową układać na głębokości min. 0,8 m, licząc od docelowej powierzchni terenu, tak aby po zakończeniu zagospodarowania zachowane zostały projektowane parametry posadowienia słupów oraz wymagane przykrycie kabla.


Identyfikator zgłoszenia prac geodezyjnych		GD-I.6642.1.1297.2025
Obszar, który był przedmiotem aktualizacji		
Położenie obszaru opracowania		Nikielkowo
Działka		167/108
Jednostka ewidencyjna	identyfikator	281401_5
	nazwa	BARCZEWO
Obręb ewidencyjny	identyfikator	281401_5.0019
	nazwa	NIKIELKOWO
Nazwa układu współrzędnych prostokątnych płaskich		PL-2000
Nazwa układu wysokości		PL-EVRF2000-NH
BIURO GEODEZJI "GLOBUS" ul. Kanta 40B lok. 36, 10-691 Olsztyn NIP: 7391265047 REGON: 280135734	GEODETA UPRAWNIONY inż. Marek Demczuk Uprawnienia Nr 18887	GEODETA UPRAWNIONY inż. Marek Demczuk Uprawnienia Nr 18887 /podpisano elektronicznie/
		18.05.2026 r.
Nazwa wykonawcy prac geodezyjnych	Imię i nazwisko oraz numer uprawnień zawodowych kierownika prac geodezyjnych	Data oraz imię i nazwisko osoby, która opracowała mapę
UWAGA: Nie wykazuje się istnienia w terenie innych, nie wykazanych na niniejszej mapie urządzeń podziemnych, które nie były zgłoszone do inwentaryzacji.		
Elementy wniesione orientacyjnie, które nie stanowią treści mapy zasadniczej: KDW, MN przeznaczenie terenów ustalone w MPZP		

Oświadczam, że treść mapy, na której wykonano niniejszy projekt, jest zgodna z treścią, poświadczoną przez wykonawcę, mapy do celów projektowych, opracowanej w wyniku pozytywnie zweryfikowanych prac geodezycznych.
Protokół weryfikacji nr GD-I.6642.1.1297.2025_1 z dn. 22.05.2026 r
mgr inż. Wojciech Wykowski
upr. bud. nr WAM/0083/PWOE/13

 SIECIOPROJEKT Pracownia Inżynierska i Projektowa	<u>PRZEDSIĘWZIĘCIE WSZYSTKICH USŁUG INŻYNIERYJNYCH</u> <u>"SIECIOPROJEKT" Sp. z o.o.</u> <u>10 - 804 Olsztyń ul. Rolna 241</u>	
	Nazwa rys/Objekt: PROJEKT ZAGOSPODAROWANIA TERENU Elektroenergetyczna sieć kablowa SN 15kV (skablowanie/usunięcie kolizji linii napowietrznej SN 15 kV)	
Adres: Nikielkowo gm. Barczewo obr 19 dz nr 167/108		
Skala: 1:500	War. Przeb. R/25/023399	
Nr rys.: E-1	Projektant: mgr inż. Wojciech Wykowski upr. bud. nr WAM/0083/PWOWE/13	
Data: 05.2026r.		

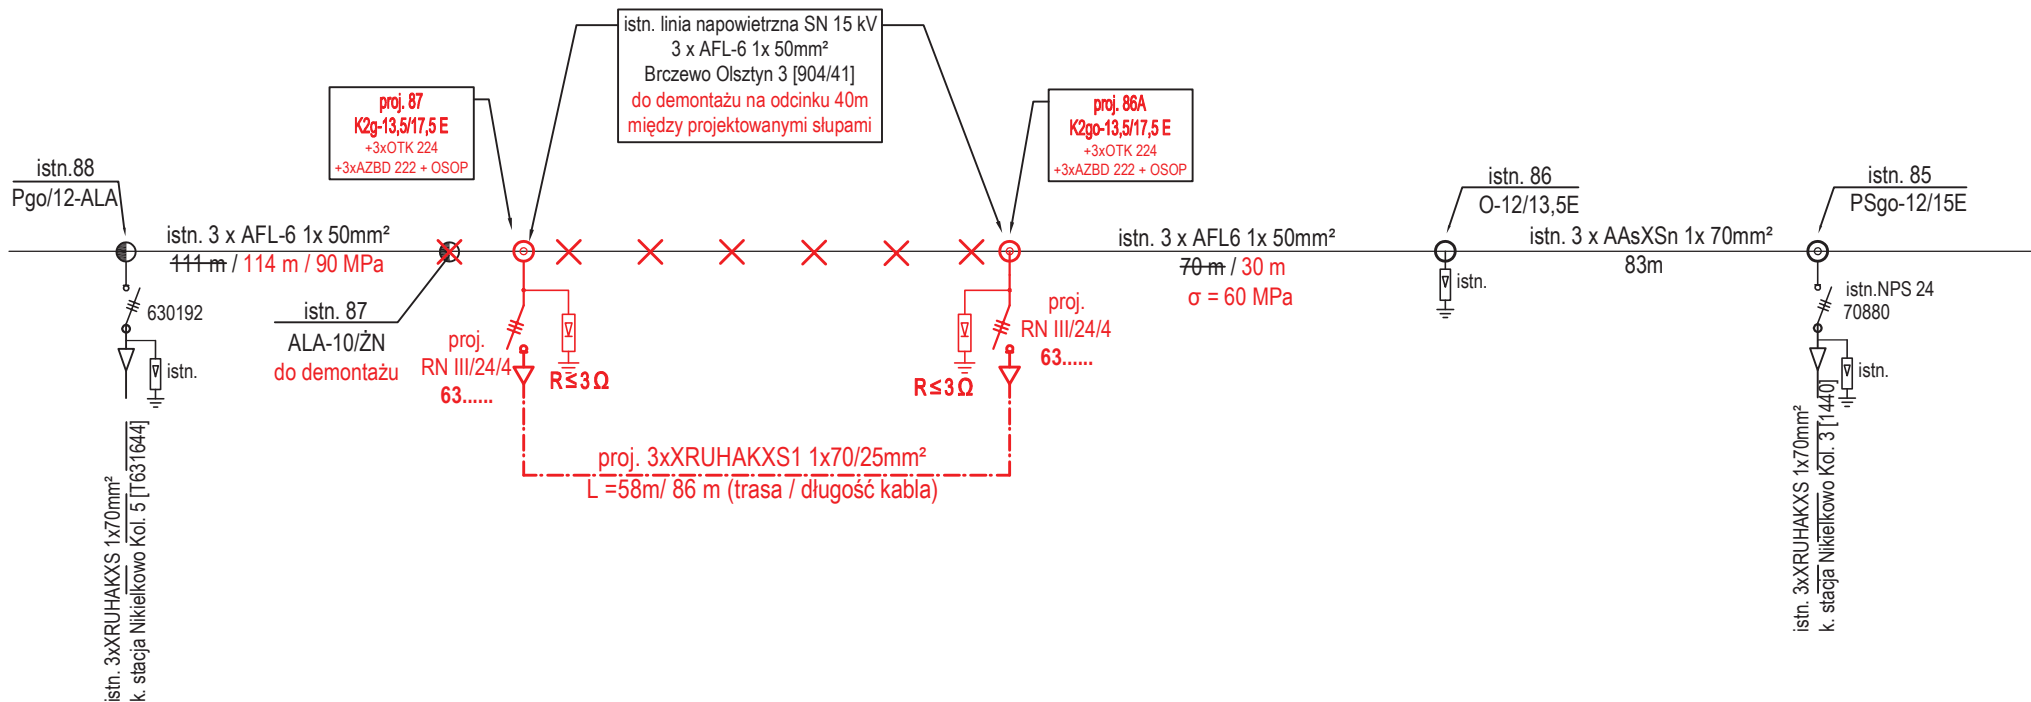

 SIECIOPROJEKT Przedsiębiorstwo Usług Inżynierskich	<u>PRZEDSIĘBIORSTWO USŁUG INŻYNIERYJNYCH</u> <u>"SIECIOPROJEKT" Sp. z o. o.</u> <u>10 - 804 Olsztyn ul. Rolna 241</u>	
Nazwa rys/Obiekt: SCHEMAT SIECI SN 15 kV Elektroenergetyczna sieć kablowa SN 15kV [skablowanie (usunięcie) kolizji linii napowietrznej SN 15 kV]		
Adres: Nikielkowo gm. Barczewo obr 19 dz nr 167/108		
Skala: bs	War. Przeb. R/25/023399	
Nr rys.: E-2	Projektant: mgr inż. Wojciech Wykowski upr. bud. nr WAM/0083/PWOE/13	
Data: 01.2026r.		

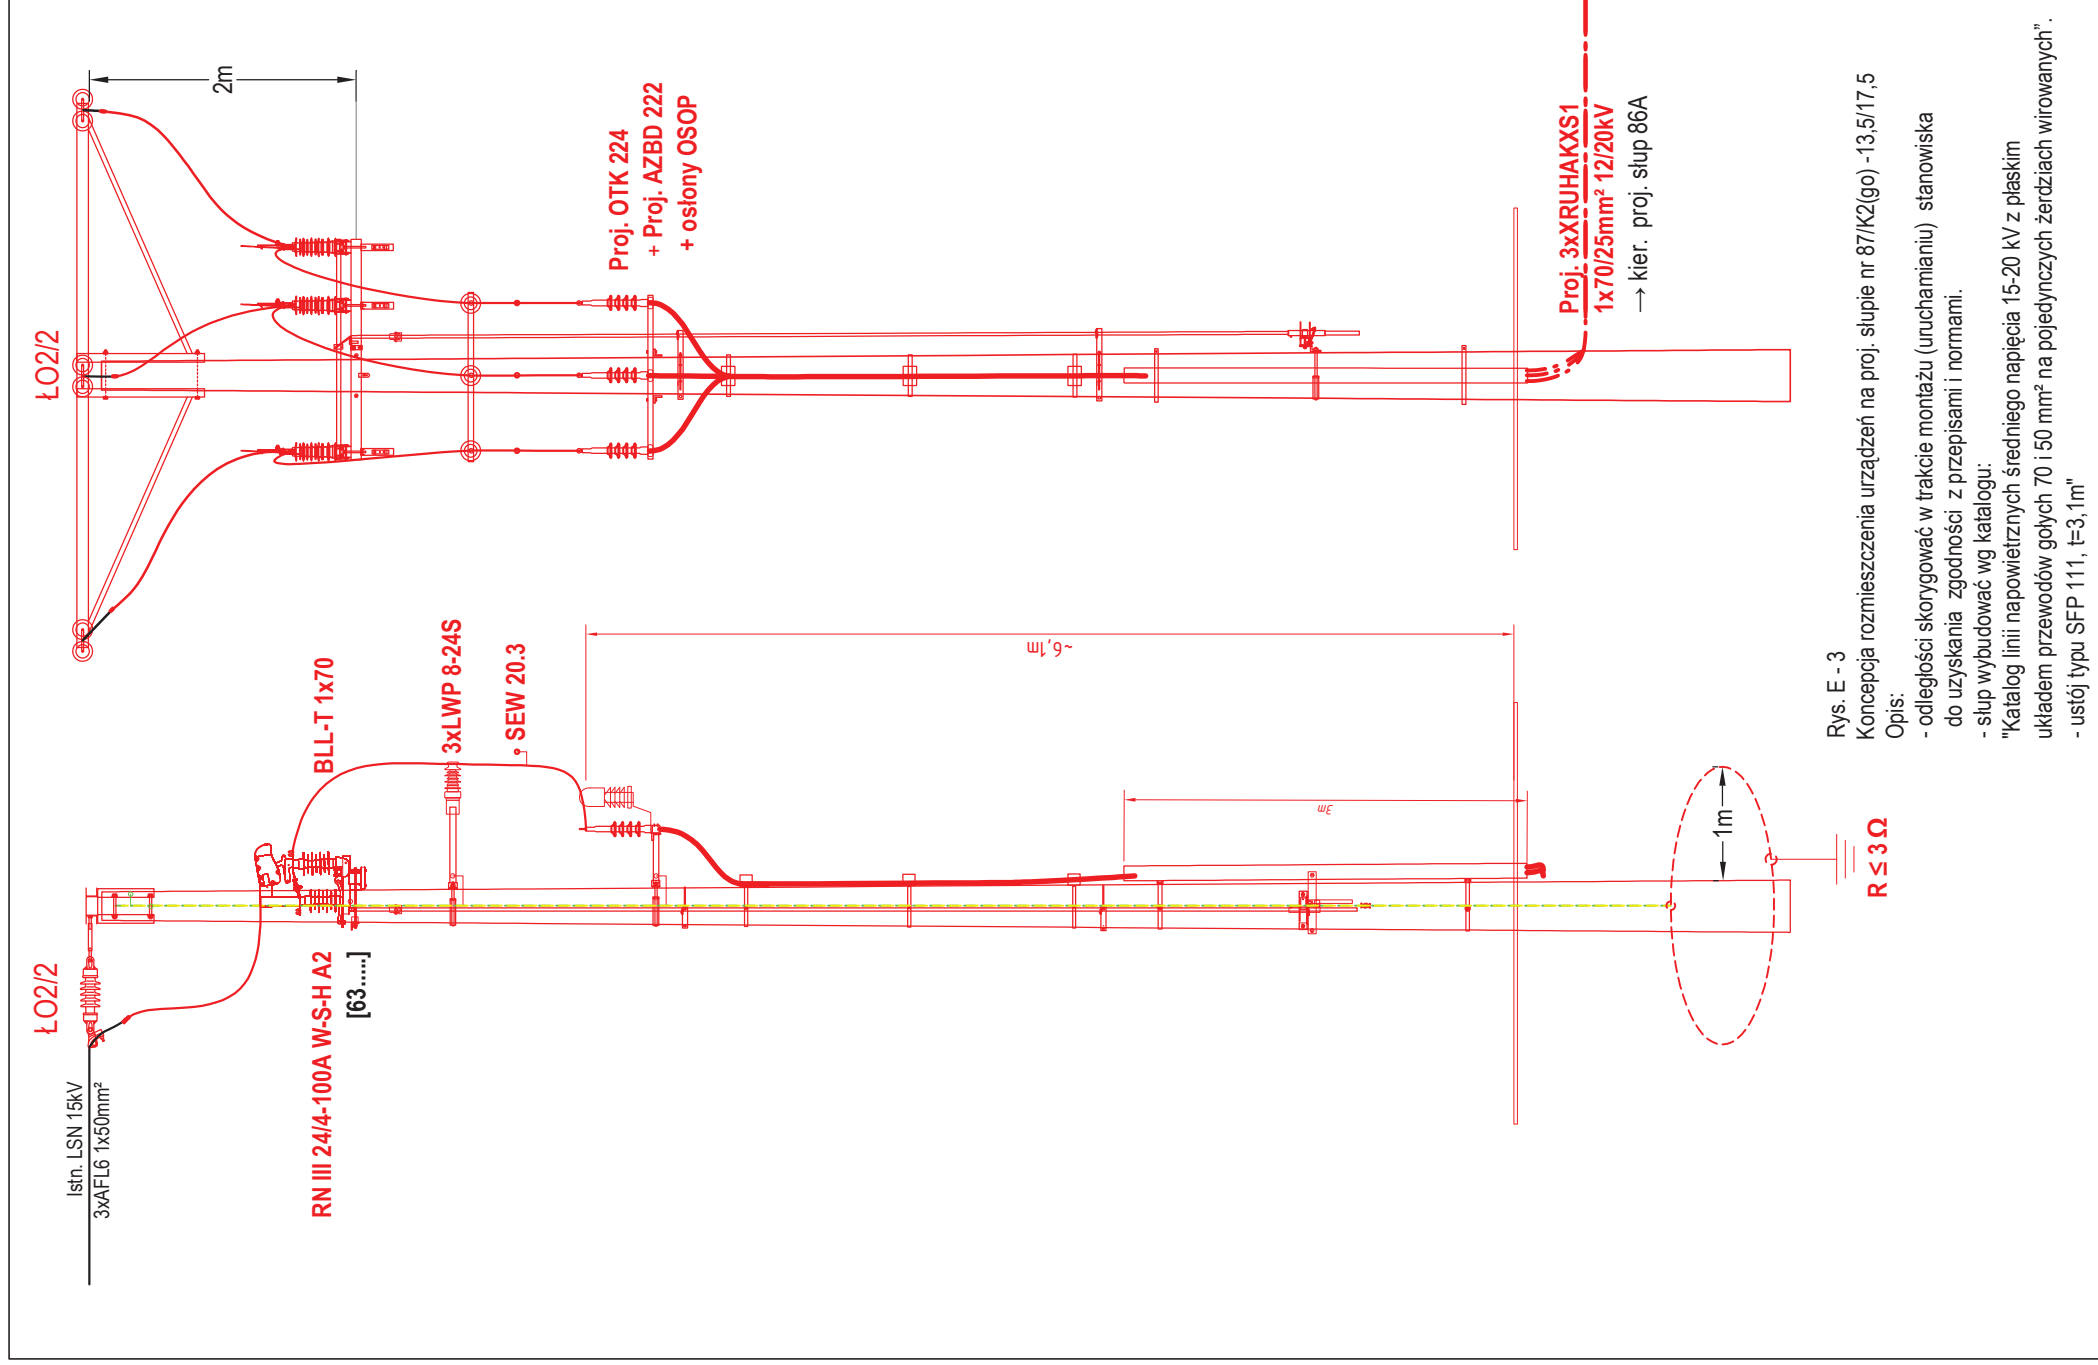


Rys. E - 3

Koncepcja rozmieszczenia urządzeń na proj. słupie nr 87/K2(go) -13.5/17,5

Opis:

- odległości skorygować w trakcie montażu (uruchamianiu) stanowiska do uzyskania zgodności z przepisami i normami.
- słup wybudować wg katalogu:
- "Katalog linii napowietrznych średniego napięcia 15-20 kV z płaskim układem przewodów gołych 70 i 50 mm² na pojedynczych żerdziach wirowanych".
- ustój typu SFP 111, t=3,1m"

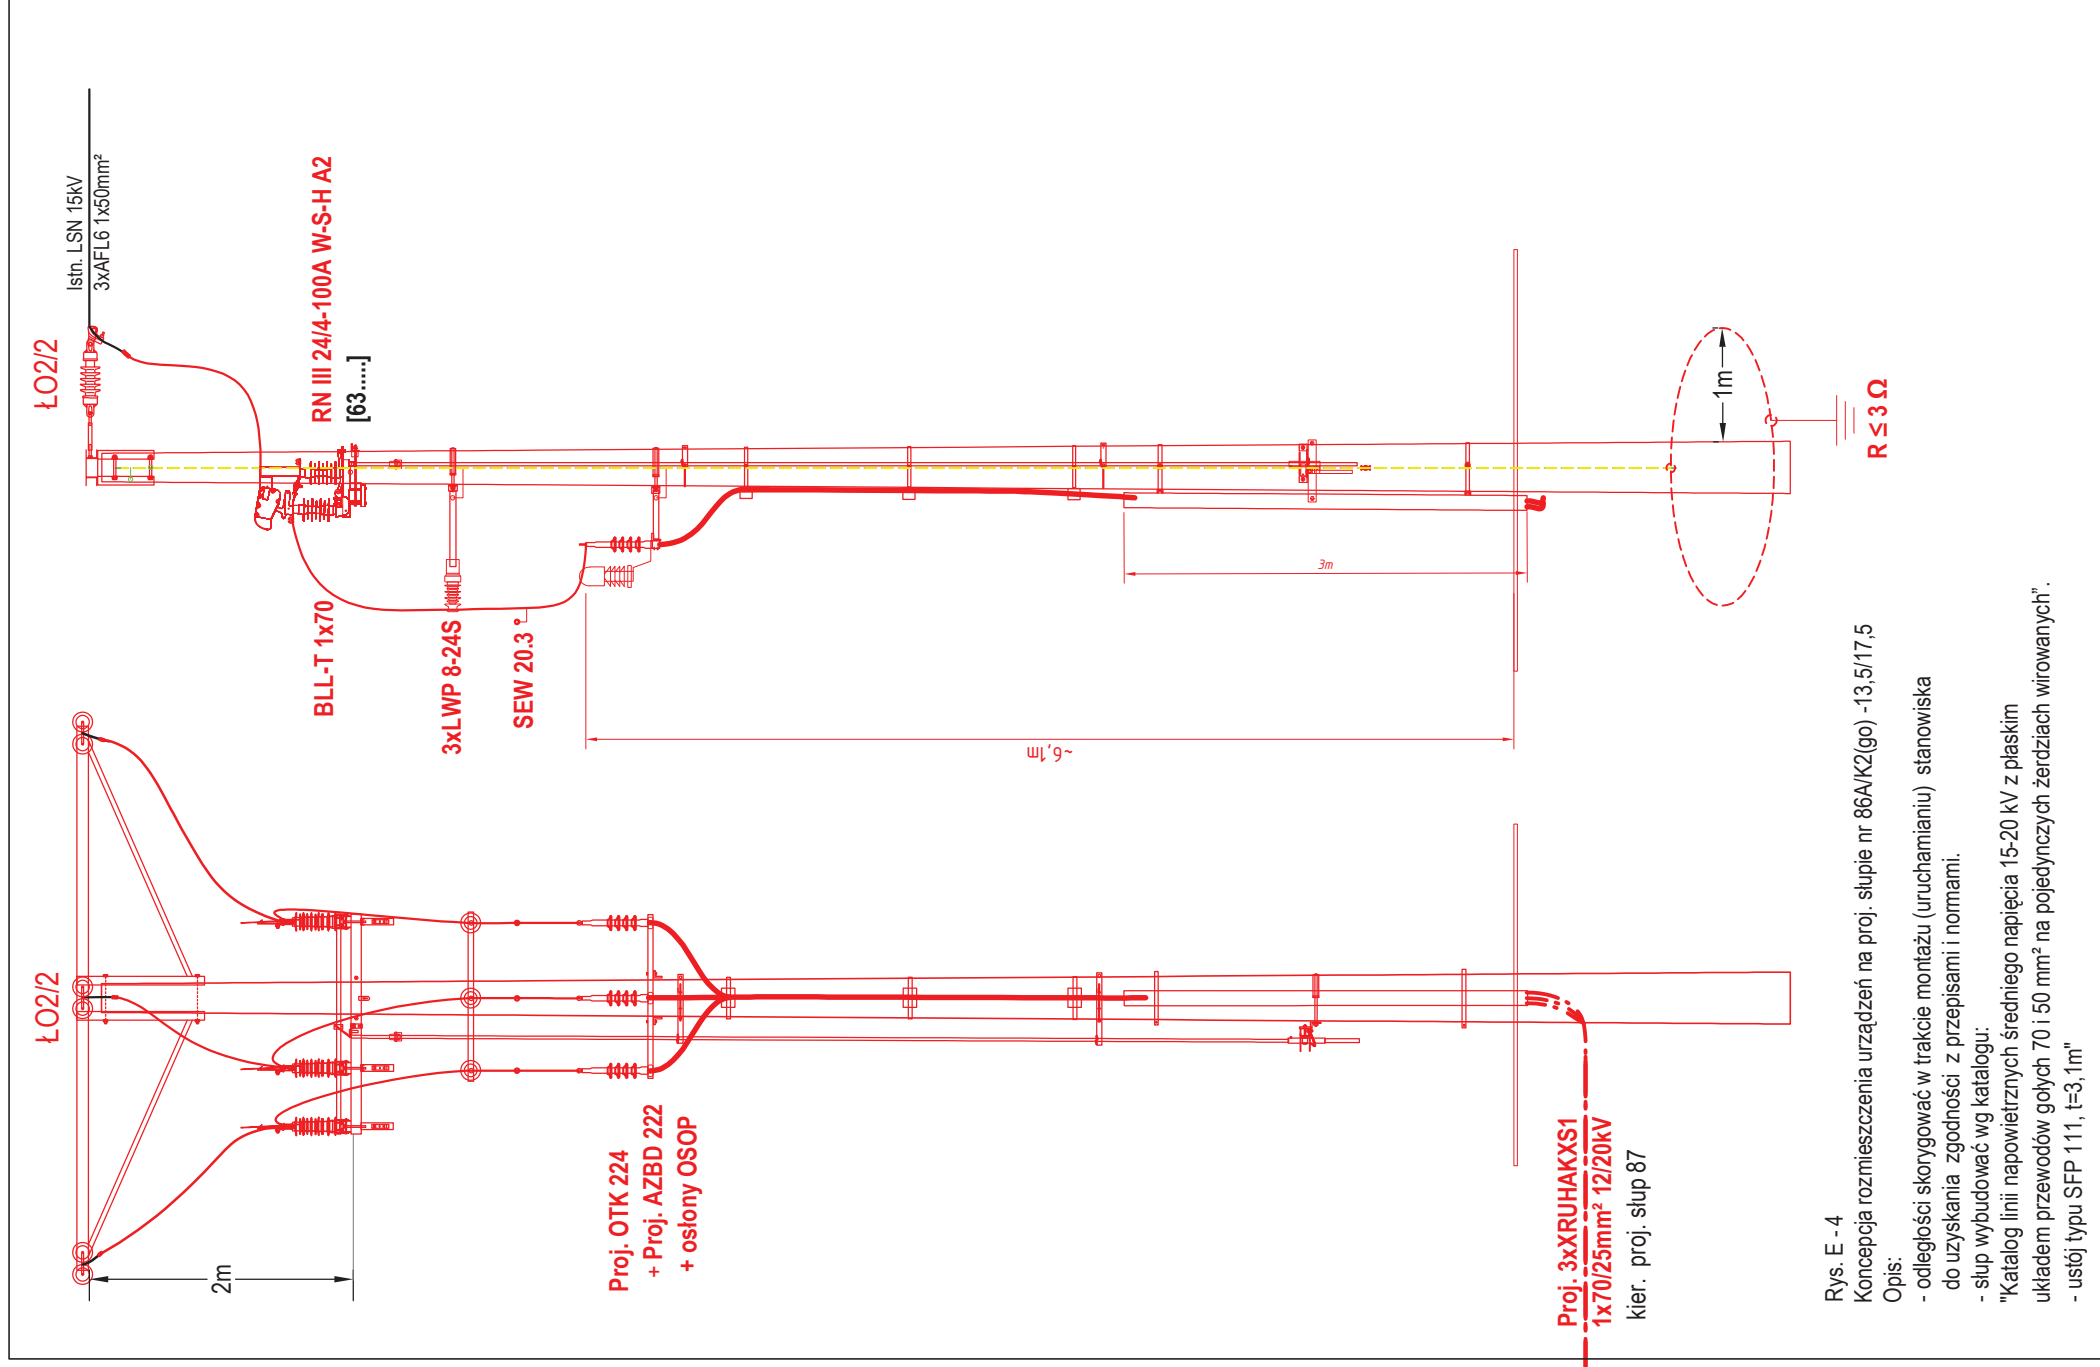

Rys. E - 4

Koncepcja rozmieszczenia urządzeń na proj. słupie nr 86A/K2(go) -13,5/17,5

Opis:

- odległości skorygować w trakcie montażu (uruchamianiu) stanowiska do uzyskania zgodności z przepisami i normami.
- słup wybudować wg katalogu:
- "Katalog linii napowietrznych średniego napięcia 15-20 kV z płaskim układem przewodów gołych 70 i 50 mm² na pojedynczych żerdziach wirowanych".
- ustój typu SFP 111, t=3,1m"