

MAPA DO CELÓW PROJEKTOWYCH

SKALA 1:500

Obiekt: Gdynia, ul. Druskiennicka, dz. 3512, 3513

Identyfikator i nazwa jednostki ewidencyjnej: 226201_1, Gdynia

Identyfikator i nazwa obrębu ewidencyjnego: 226201_1.0019 Mały Kack

Nr sekcji: 6.223.25.07.1.2

Identyfikator pracy geodezyjnej: PND.6640.2262.2023

Układ współrzędnych prostokątnych płaskich: 2000 strefa 6

Geodezyjny układ odniesienia: PL-EVRF2007-NH

Mapa jest aktualna pod względem sytuacji, rzędnych, uzbrojenia podz.terenu i ewidencyjny gruntów - na dzień: 20.12.2023r.

Imię i nazwisko lub nazwa podmiotu, który wykonał prace geodezyjne lub kartograficzne:

USŁUGI GEODEZYJNE

Marcin Świąder

80-180 Gdańsk ul. Orłąt Lwowskich 74

REGON: 220788644 NIP: 7441069993

tel: 607 403 507 e-mail mswiader1@o2.pl

Imię i nazwisko, numer świadectwa nadania uprawnień kierownika prac geodezyjnych:

GEODETA UPRAWNIONY

inż. Marcin Świąder
nr upraw. GUGIK 20315
tel 607 403 507

Oznaczenie granic obszaru, który był przedmiotem aktualizacji

Uwaga!

Nie wyklucza się istnienia w terenie innych, nie wykazanych na niniejszej mapie urządzeń podziemnych, które nie były zgłoszone do inwentaryzacji, lub o których brak jest informacji w instytucjach branżowych.

Służebności gruntowych nie badano.

W granicach opracowania występują projektowane i zarejestrowane w RUDP przewody i urządzenia zgodnie z treścią niniejszej dokumentacji. Gdynia, dn. 19.12.2023r.

Poświadczam się, że niniejszy dokument został opracowany w wyniku prac geodezyjnych i kartograficznych, których rezultaty zawiera operat techniczny pozytywnie zweryfikowany. Jednocześnie informuję, że jestem świadomy odpowiedzialności kornej za złożenie fałszywego oświadczenia.

Identyfikator zgłoszenia prac geodezyjnych	PND.6640.2262.2023r.
Organ służby geodezyjnej, który otrzymał zgłoszenie	PREZIDENT MIASTA GDYNI Aleja Marszałka Piłsudskiego 52/54 81-382 Gdynia
Wykonawca prac geodezyjnych	Usługi Geodezyjne Marcin Świąder
Nr oraz data sporządzenia dokumentu zawierającego wynik pozytywnej weryfikacji	Protokół Weryfikacji nr PND.6640.2262.2023_21701 z dnia 08-01-2024r.
Imię i nazwisko oraz nr uprawnień zawodowych kierownika prac	Marcin Świąder Nr uprawnień 20315

Marcin Świąder

Elektronicznie
podpisany przez
Marcin Świąder
Data: 2024.01.08
14:48:47 +01'00'

GEODETA UPRAWNIONY

inż. Marcin Świąder
nr upraw. GUGIK 20315
tel 607 403 507Mapę sporządził:
mgr inż. Rafał Drzewicki
Gdańsk, dn. 04.01.2024r.

UWAGI:


- Kable nn-0,4kV układać na głębokości 0,7m (mierzonej od górnej krawędzi kabla) względem rzędnych rzeczywistych lub rzędnych docelowych (jeżeli zostały przedstawione na mapie) z wyjątkiem:
 - mięjsz w których prace prowadzone są metodą bezwykopową - wymagana głębokość zgodna z ustaleniami szczegółowymi
 - terenów oznaczonych jako użytki rolne z wyłączeniem obszarów wydzielonych jako droga wewnętrzna - wymagana głębokość 1,1m (mierzona od górnej krawędzi kabla)
- Wzrost z kablami nn-0,4kV układać osyrowaną taśmą stalową SIZn 25x4.
- Na skrzyżowaniach z podziemnym uzbrojeniem technicznym prace ziemne wykonywać ręcznie z zachowaniem szczególnej ostrożności. Należy uwzględnić zapisy załączonych do projektu uzgodnień.
- Na skrzyżowaniach z drogami, wjazdami na posesje oraz przy skrzyżowaniach z podziemnym uzbrojeniem technicznym kable układać w rurach osłonowych.
- Zachować określone przepisami odległości projektowanych kabli od istniejącego i projektowanego uzbrojenia terenu.
- Stan nawierzchni po robótach ziemnych odbudować do stanu pierwotnego z uwzględnieniem wymagań zawartych w załączonych do projektu uzgodnieniach.

LEGENDA:

- proj. rura osłonowa
- proj. złącze kablowe nn 0,4kV
- proj. kabel nn 0,4kV
- L1- długość trasy/ L2- długość montażowa i majątkowa
- nr złącza/ ilość majątkowa
- oznaczenie nieruchomości na proj. trasie

Za zgodność kopii mapy do celów projektowych z oryginałem

Istniejące przyłącze napowietrzne pomiędzy słupem nr 4/931, a budynkiem na działce nr 3513 - do demontażu

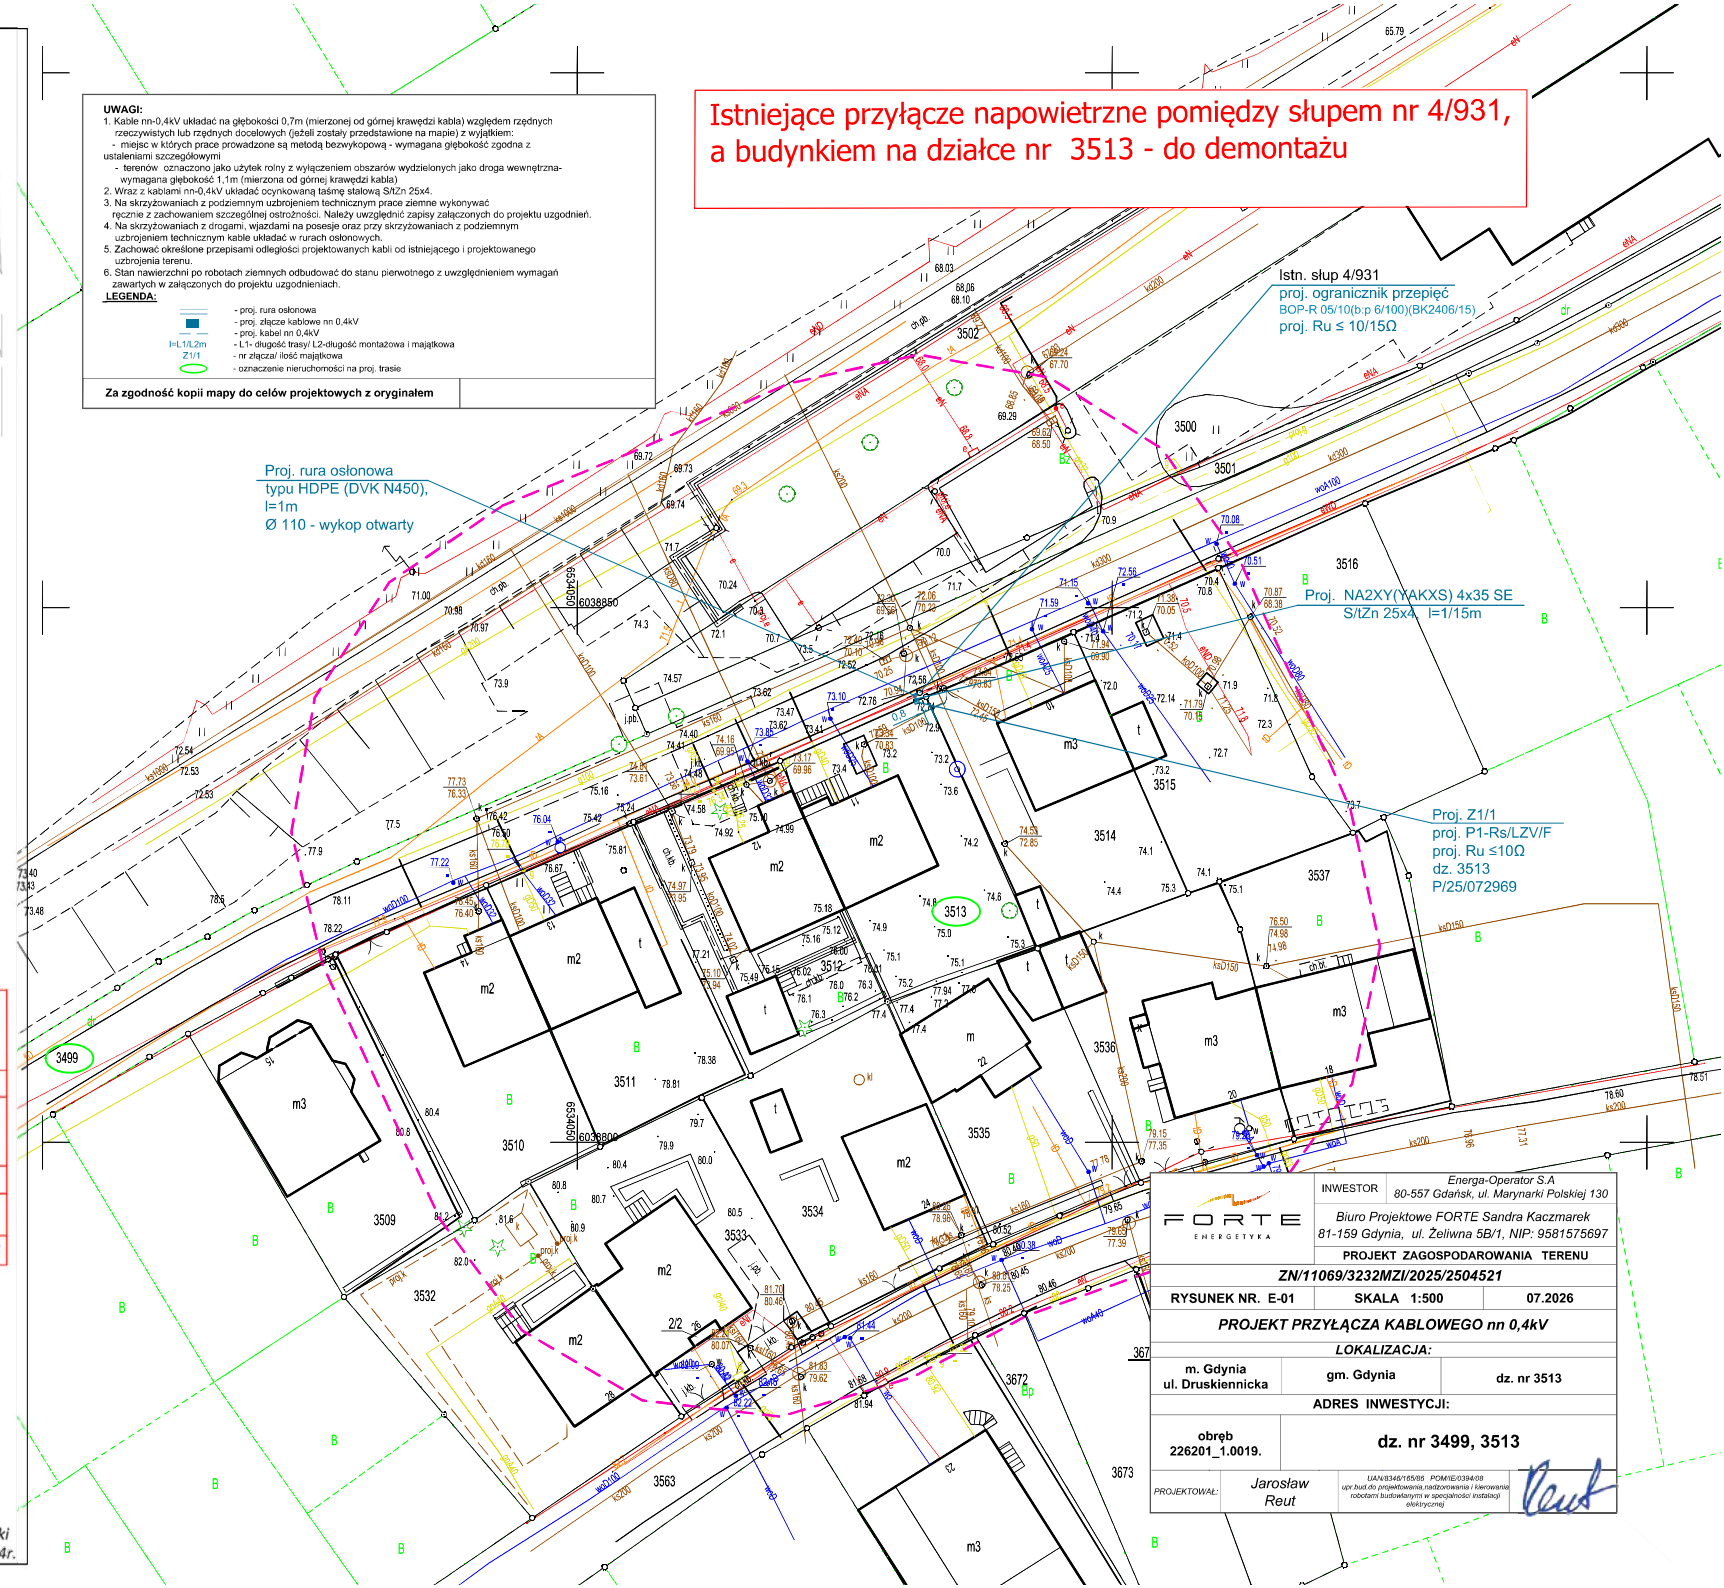

FORTE ENERGETYKA	INWESTOR	Energia-Operator S.A. 80-557 Gdańsk, ul. Marynarki Polskiej 130	
		Biuro Projektowe FORTE Sandra Kaczmarek 81-159 Gdynia, ul. Żelwna 5B/1, NIP: 9581575697	
		PROJEKT ZAGOSPODAROWANIA TERENU ZN/11069/3232MZI/2025/2504521	
	RYSunek Nr. E-01	SKALA 1:500	07.2026
PROJEKT PRZYŁĄCZA KABLOWEGO nn 0,4kV			
LOKALIZACJA:			
m. Gdynia ul. Druskiennicka		gm. Gdynia	dz. nr 3513
ADRES INWESTYCJI:			
obwód 226201_1.0019.		dz. nr 3499, 3513	
PROJEKTOWAŁ:	Jaroslav Reut	LANSOWANIE PRACOWNIKÓW PRACOWNICZNA zgodnie z projektem, nadzorem i kierownictwem robotami budowlanymi w specyficznych instalacji elektrycznej	