


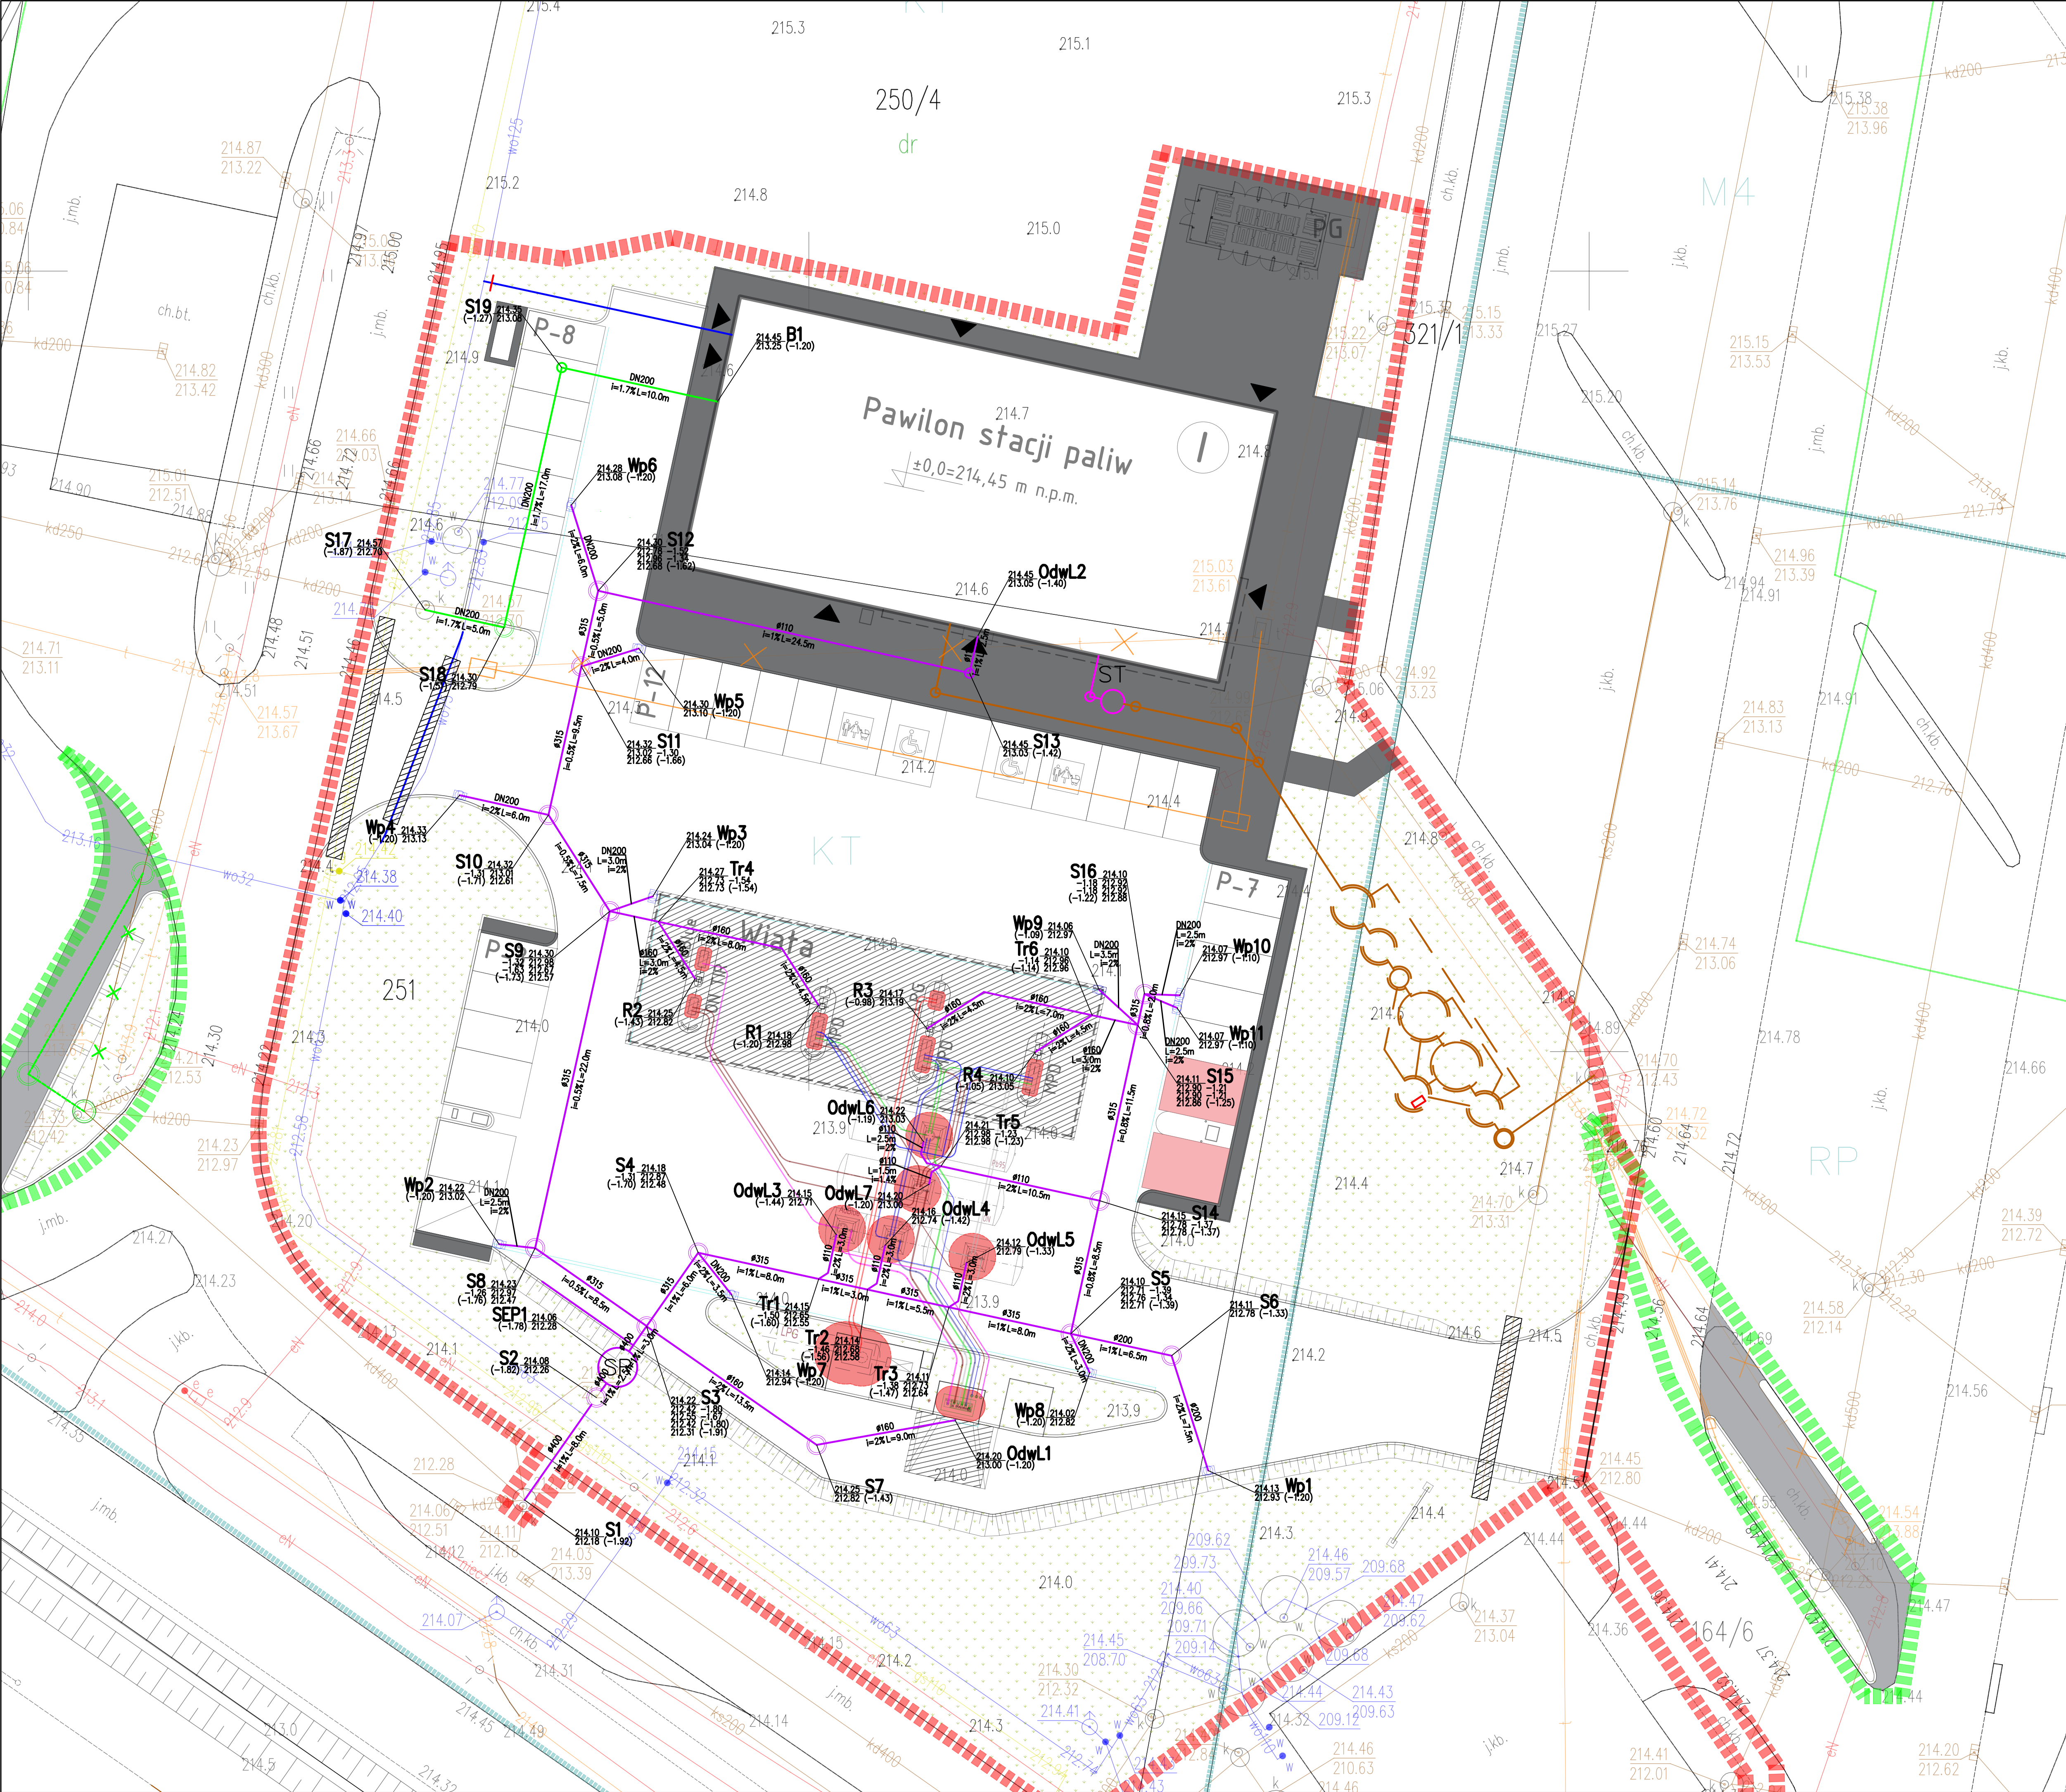

- LEGENDA:
- ELEMENTY PROJEKTOWANE:
- INSTALACJA KANALIZACJI DESZCZOWEJ – BRUDNEJ
 - INSTALACJA KANALIZACJI DESZCZOWEJ – CZYSZEJ
 - INSTALACJA KANALIZACJI SANITARNEJ BYTOWEJ
 - INSTALACJA KANALIZACJI SANITARNEJ TŁUSZCZOWEJ
 - PRZEBUDOWA ISTN. INSTALACJI KAN. DESZCZ.
- ELEMENTY PROJEKTOWANE (wg. odr. opracowania)
- PRZYŁĄCZE WODOCIĄGOWE
- SIECI ISTNIEJĄCE:
- ISTN. SIEĆ ENERGETYCZNA
 - ISTN. SIEĆ KANALIZACYJNA
 - ISTN. SIEĆ WODOCIĄGOWA
 - ISTN. SIEĆ GAZOWA
 - ISTN. SIEĆ TELETECHNICZNA

NOVA

PROJEKT

NOVA PROJEKT Architekci sp. z o.o.

40-083 Katowice, ul. Zabrska 14/11.

T: 666 831 811; E: biuro@nova-projekt.pl

www.nova-projekt.pl

zadanie

adres inwestycji

Budowa stacji paliw płynnych i gazu (wg z. wiały dystrybutorowej wraz z infrastrukturą techniczną, drogami wewnętrznymi, parkingami, instalacjami, zbiornikami i pylonami)

Byszczyce, trasa S17
dz. nr 250/4, 251, 321/1, 164/6
jednostka ewidencyjna: 061703_S; Obręb 0006 Byszczyce A Ukaz

rysunek

branża

projekt

Plan sytuacyjny
Budowa instalacji kanalizacji deszczowej

Sanitarna

Projekt budowlany

zespół

mgr inż. Michałina Zachariasz-Rusinek

mgr inż. Maciej Krzakala

nr upr.

SLK/9322/PWBS/20

SLK/0283/PWBS/22

skala

1:200

data

sierpień 2026

nr rys.

01.1