


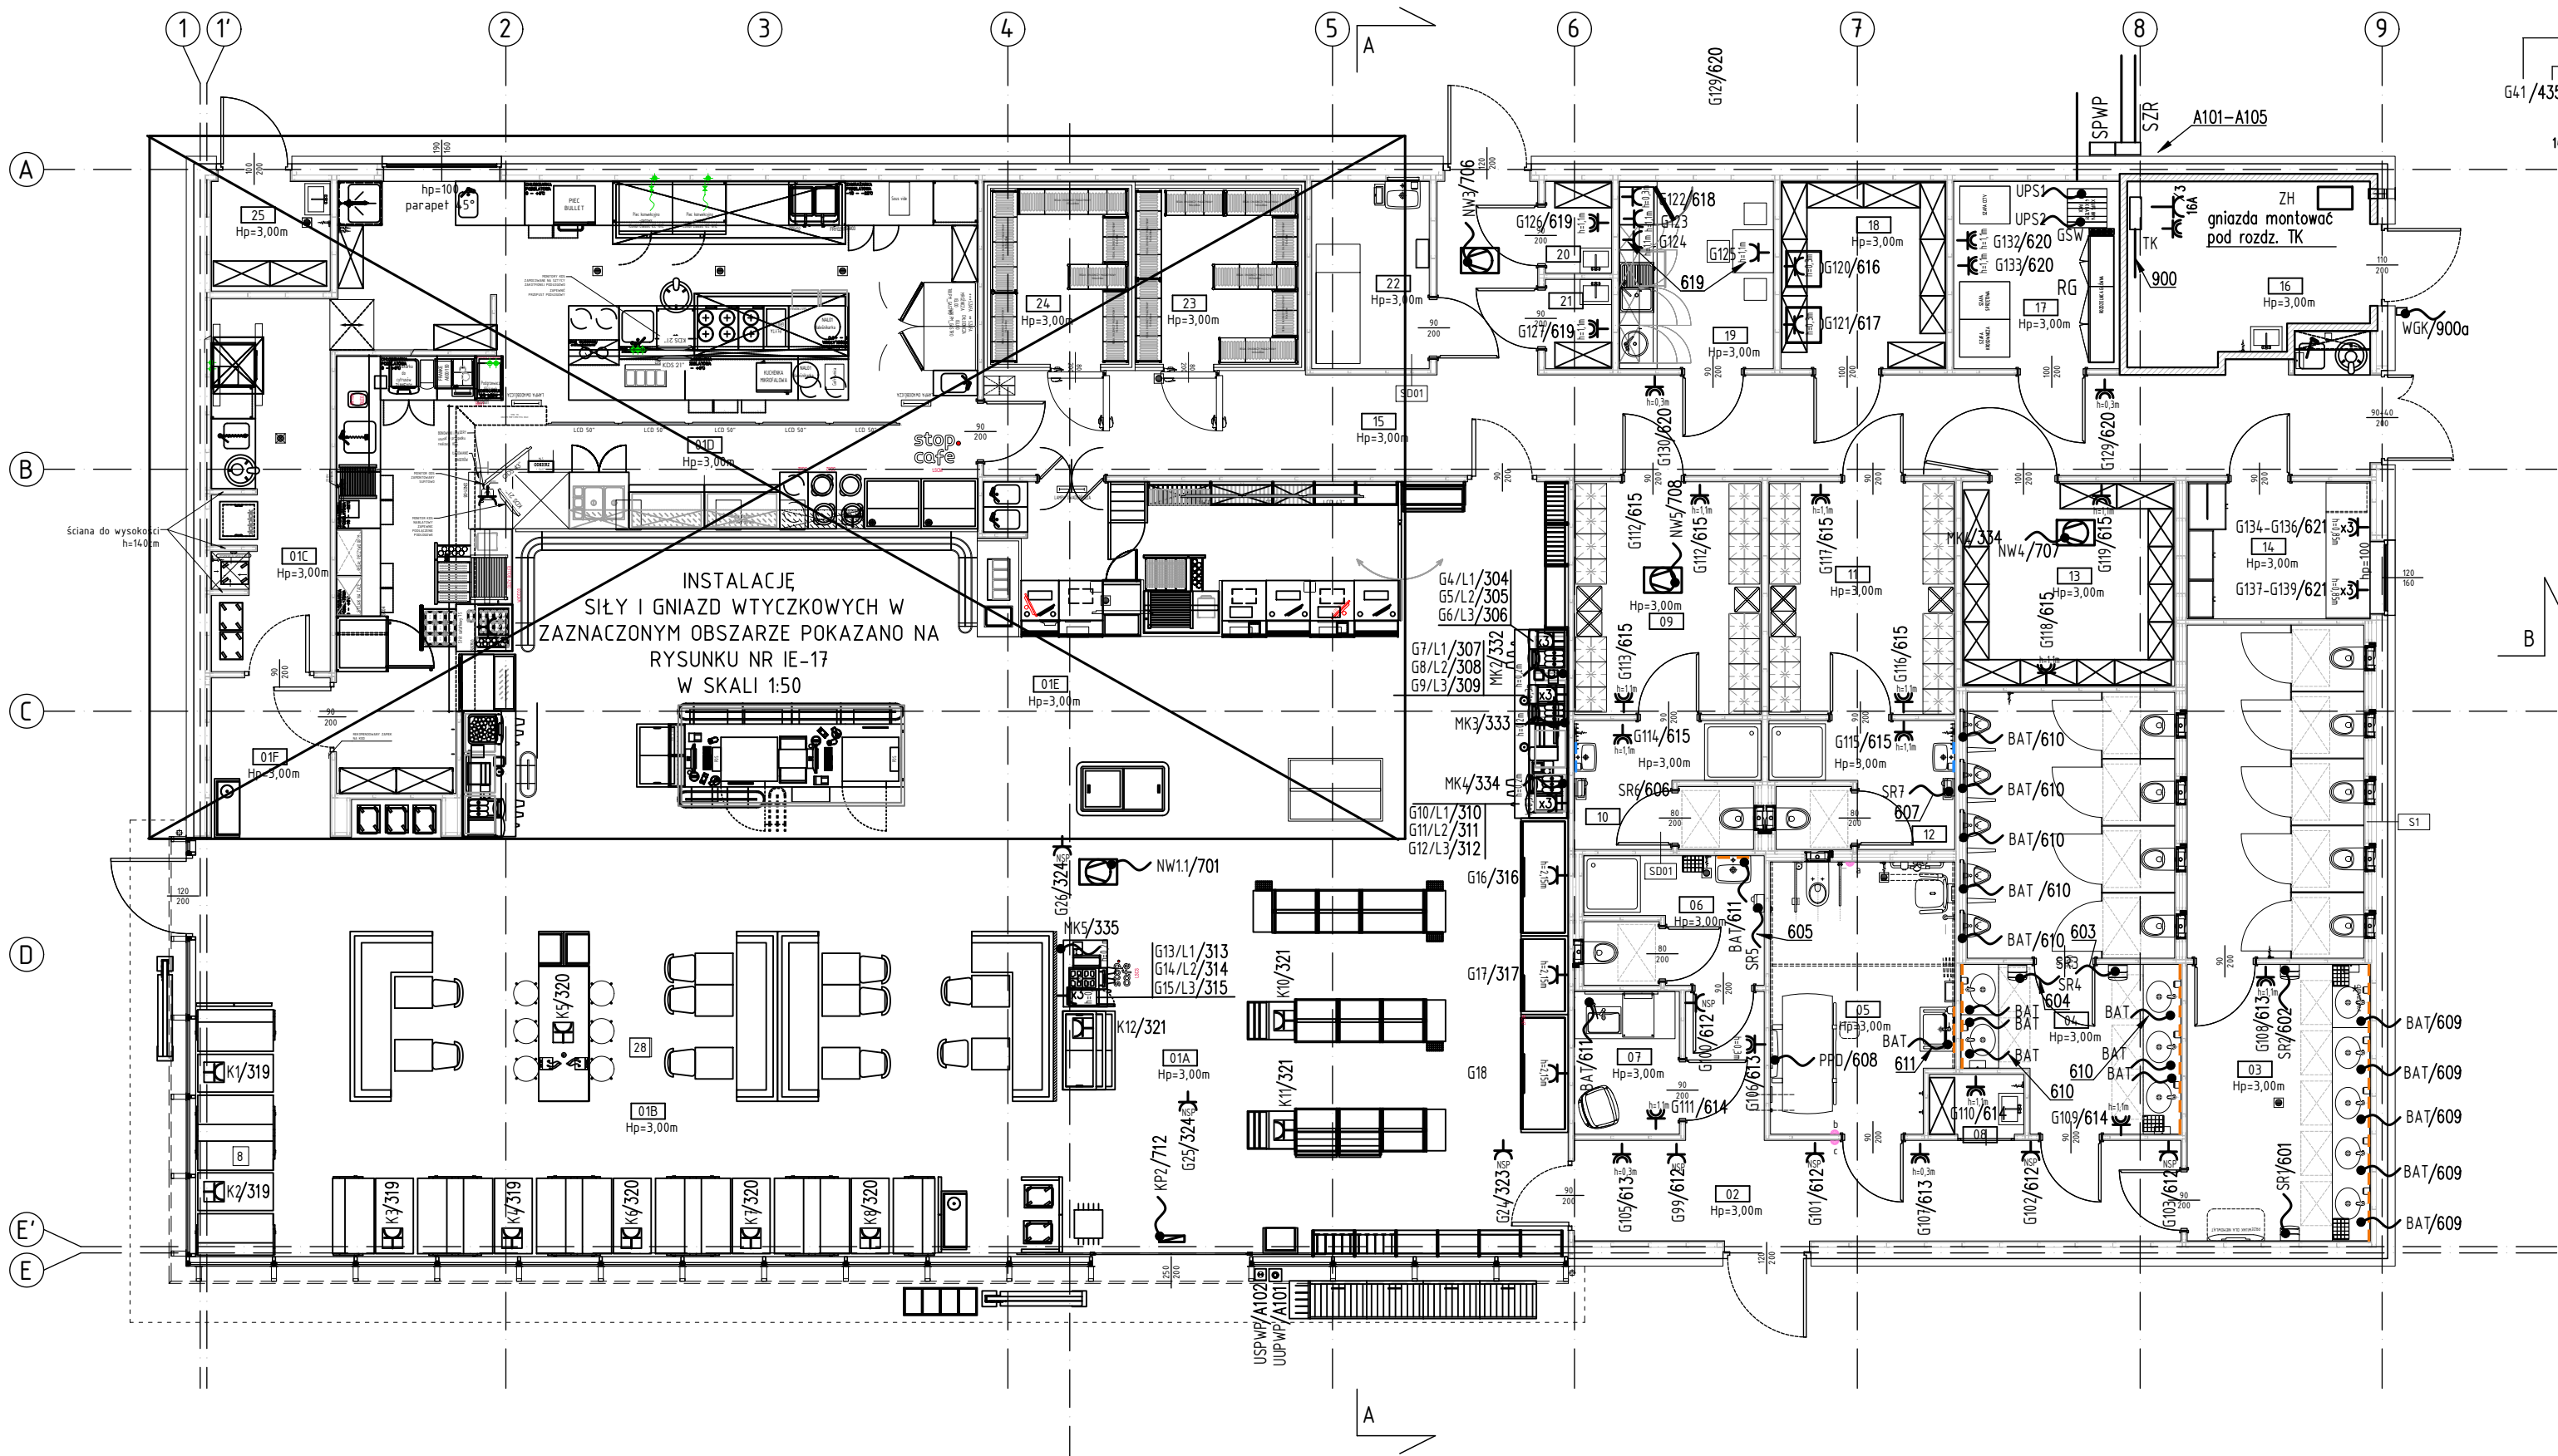

OZNACZENIA

- oznaczenie odbioru
 - nr obwodu wg schematów RG
 - gniazdko wtyczkowe 16A/230V IP20
 - gniazdko wtyczkowe 16A/230V IP44
 - gniazdko wtyczkowe 3-fazowe, IP44
 - gniazdko wtyczkowe w skrzynce podłogowej
 - wentylator, centrala wentylacyjna
 - kurtyna powietrzna
 - urządzenie uruchamiające PWP
 - urządzenie sygnalizacyjne PWP
 - wypust kablowy
 - alarm dla niepełnosprawnych – nadajnik
 - przyciski grzybkowe montowane przy kasach
 - Blokada pompy LPG
 - Wtycznik główny dystrybutorów
- h=1,1m – wysokość montażu ściennego
NSP – montaż nad sufitem podwieszonym
KP/M – montaż w kasie podłogowej lub meblu
LK – montaż w ladzie kasowej

Zestawienie powierzchni		
nr pom.	nazwa	pow. [m²]
01	Sala sprzedaży w tym:	
01A	Sala sprzedaży	
01B	Sala konsumicka	
01C	Zmywalnia naczyń	
01D	Kuchnia	
01E	Strefa wydawania dań dla klientów	
01F	Komunikacja	
02	Komunikacja	
03	Toaleta damska	
04	Toaleta męska	
05	Toaleta dla niepełnosprawnych/ Pomieszczenie do przewijania osób dorosłych	
06	Pomieszczenie prysznicowe dla klientów	
07	Pomieszczenie dla matki z dzieckiem	
08	Aneks porządkowy	
09	Szafnia pracowników	
10	Toaleta pracowników	
11	Szafnia pracowników	
12	Toaleta pracowników	
13	Magazyn produktów przemysłowych	
14	Pokój kierownika	
15	Komunikacja wewnętrzna	
16	Kotłownia gazowa	
17	Pomieszczenie techniczne	
18	Magazyn produktów spożywczych	
19	Pomieszczenie socjalne	
20	Pomieszczenie porządkowe	
21	Pomieszczenie porządkowe	
22	Pomieszczenie I pomocy	
23	Komora mroźnicza	
24	Komora chłodnicza	
25	Pomieszczenie gospodarcze	
SUMA		

NAPIĘCIE ZASILANIA

400/230 V

UKŁAD PRACY INSTALACJI

TN-S

ŚRODEK OCHRONY PRZED DOTYKIEM POŚREDNIM (ochrona dodatkowa)

SZYBKE WYŁĄCZENIE ZASILANIA



NOVA PROJEKT ARCHITEKCI SP. Z O.O.
40-083 Katowice, ul. Zabrska 14/11,
T: 666 831 811; E: biuro@nova-projekt.pl
www.nova-projekt.pl;

Budowa stacji paliw płynnych i gazu LPG z wiatą naddystributorową, wraz z infrastrukturą techniczną, drogami wewnętrznymi, parkingami, instalacjami, zbiornikami i pylonami

Wierchowska Drogę, trasa S17
nr: 42/3, 43/3, 43/4, 23/7, 44/7
jednostka ewidencyjna: 061703_5; Obreń 0035 Wierchowska Drogę

rysunek: **PLAN INSTALACJI SIŁY I GNIAZD WTYCZKOWYCH PAWILONU**

branża: Instalacje elektryczne faza: Projekt techniczny

zespół: imię i nazwisko nr upr. podpis

projektant: mgr inż. Krzysztof Nowak 136/82

sprawdzający: mgr inż. Michał Żarnotał 2013/07

opracował:

skala: 1:100 data: 07.2026 nr rys.: **IE-16**