


Szczegół B, skala 1:200

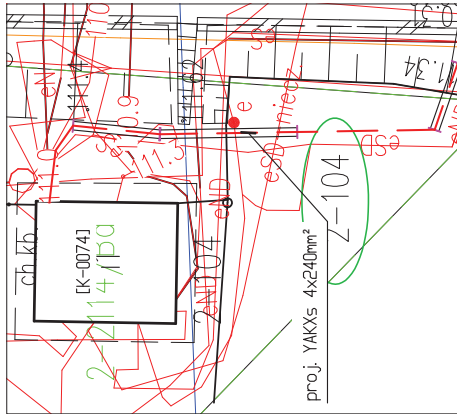

MAPA DO CELÓW
PROJEKTOWYCH

SKALA 1:500

Usługi Geodezyjne

inż. Bartosz Kosaty

ul. Piłsudskiego 11-140 Ketrzyn

tel. 509 335 075; e-mail: geoketrzyn@gmail.com

SZKIC ORIENTACYJNY



Jednostka ewidencyjna: 280801_1 miasto Ketrzyn

Obreń: 280801_10002 OBREB 2

Działka : 97/5 97/9 98 104 11/1

Układ 2000, Strefa 7

Mapa numeryczna

Układ wysokościowy: PL-EVRF2007-NH

GN-0664.1958.2025

Nie wyklucza się istnienia w terenie innych niewykazanych na

niniejszej mapie urządzeń podziemnych, które nie zostały

złożone do inwentaryzacji zgodnie z art. 27 ust. 2 punktu 2

ustawy z dnia 13 maja 1988r. - Prawo geodezyjne i

kartograficzne.

- Mapa do celów projektowych została wykonana bez

ustalenia obciążenia służebnościami sąsiednimi w kątach

wieczystych

Operat. przyjęto do zasobu w miejscowym PODGK na

podstawie pozytywnego protokołu weryfikacji w dniu

20.01.2026

Numer operatu: P.2009.2025.39

Numer protokołu weryfikacji: GN-0.6640.1958.2025.1

GEODETA

inż. Bartosz Kosaty

nr upr. 22187

Jestem świadomy odpowiedzialności karnej za


złożenie fałszywego oświadczenia

oznaczenie granic obszaru będącego przedmiotem aktualizacji-

LEGENDA:

PROJEKTOWANE URZĄDZENIA ELEKTROENERGETYCZNE	
Proj. przyłącze kablowe nn-0,4kV	
Kablowa rozdzielnica szafowa naziemna nn-0,4kV	
Proj. przepust kablowy	
ISTNIEJĄCE URZĄDZENIA ELEKTROENERGETYCZNE	
Istn. słup linii napow. nn-0,4kV	
Istn. słup linii napow. SN-15kV	
Istn. linia kablowa nn-0,4kV	
Istn. sieć telekomunikacyjna	
Istn. sieć wodociągowa	
Istn. sieć kanalizacyjna sanitarna	

Szczegół A, skala 1:200

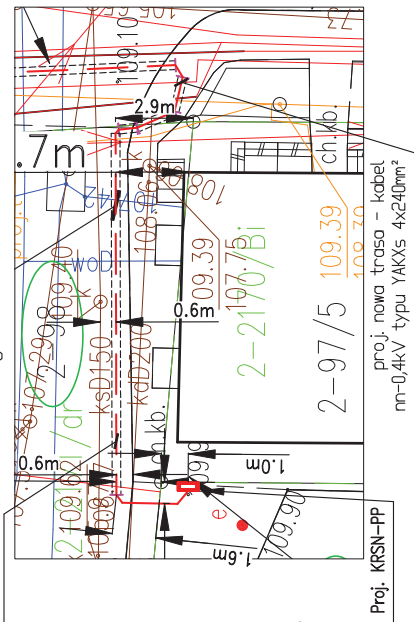

UWAGA: Niniejszy projekt został skoordynowany na naradzie koordacyjnej nr GKN-0.6630.1.5.2025 oraz GKN-0.6630.1.4.7.2025 w sprawie sytuowania projektowanych sieci uzbrojenia terenu przeprowadzonej za pomocą środków komunikacji elektronicznej w Starostwie Powiatowym w Ketrzynie. 10.10.2024r.; Szymon Bielaga

AMBRAline Szymon Bielaga	
15-073 Białystok, ul. Starobajarska 8 m. 4	
PIS. NR E-01	Kuch. nr 1
PROJEKT ZNOSPODAROWANIA TERENU (PW_v1)	
Budowa przyłącza elektroenergetycznego nn-0,4kV.	
Jedn. ewid.: 280801_1, Ketrzyn, gm. Ketrzyn	
obreń nr 0002; działki nr geod.: 104; 98; 97/9;	
obreń nr 0003; działka nr geod.: 11/1	
INWESTOR: ENERGA-OPERATOR SA z siedzibą w Gdańsku	
ul. Marynarki Polskiej 130, 80-537 Gdańsk	
Projektant: mgr inż. Szymon Bielaga PL10143/PDE/12	
Nr ZADANIA: 101.51_2019596	
Skala 1:500	
Prawa autorskie zastrzeżone. USTAWA z dn. 4.02.1994r. Data: 08.05.2026r.	


ZA ZGODNOŚCIĄ Z ORYGINAŁEM
MAPY DO CELÓW PROJEKTOWYCH:
mgr inż. Szymon Bielaga

Nastawy dla przekładnika WIC1WE1AS1 (WIC1-2PE)

Nastawy dla przekładnika WIC1WE1AS1 (WIC1-2PE)				
Moc poborna [W/A]	160	250	400	630
Isiatwiony prąd omunary Is [A]	8	13	20	38
Nastawa DIP1-1	OFF	ON	ON	ON
Nastawa DIP1-2	OFF	OFF	ON	ON
Nastawa DIP1-3	OFF	OFF	OFF	ON
Nastawa DIP1-4	OFF	OFF	ON	ON
Nastawa DIP1-5	OFF	OFF	OFF	OFF
Nastawa DIP1-6	ON	ON	ON	ON
Nastawa DIP1-7	OFF	OFF	OFF	OFF
Nastawa DIP1-8	OFF	OFF	OFF	OFF
Nastawa DIP2-1	OFF	OFF	OFF	OFF
Nastawa DIP2-2	OFF	OFF	OFF	ON
Nastawa DIP2-3	OFF	OFF	OFF	OFF
Nastawa DIP2-4	OFF	OFF	OFF	OFF
Nastawa DIP2-5	OFF	OFF	OFF	ON
Nastawa DIP2-6	ON	ON	ON	ON
Nastawa DIP2-7	OFF	OFF	OFF	OFF
Nastawa DIP2-8	OFF	OFF	OFF	OFF
Nastawa DIP3-1	OFF	OFF	OFF	OFF
Nastawa DIP3-2	ON	ON	ON	ON
Nastawa DIP3-3	ON	ON	ON	ON
Nastawa DIP3-4	ON	ON	ON	ON
Nastawa DIP3-5	OFF	OFF	OFF	OFF
Nastawa DIP3-6	OFF	OFF	OFF	ON
Nastawa DIP3-7	OFF	OFF	OFF	OFF
Nastawa DIP3-8	OFF	OFF	OFF	OFF
Nastawa DIP4-1	ON	ON	ON	ON
Nastawa DIP4-2	ON	ON	ON	ON
Nastawa DIP4-3	ON	ON	ON	ON
Nastawa DIP4-4	ON	ON	ON	ON
Nastawa DIP4-5	ON	ON	ON	ON
Nastawa DIP4-6	ON	ON	ON	ON
Nastawa DIP4-7	ON	ON	ON	ON
Nastawa DIP4-8	ON	ON	ON	ON

* Uwaga: W zabezpieczeniu WIC rozdzielnicy XIRIA należy zmienić nastawę prądu bazowego I_s pola transformatorowego na wartość $I_s = 20A$

WIdok rozdzielnic wg rys. E-04 ark. 1

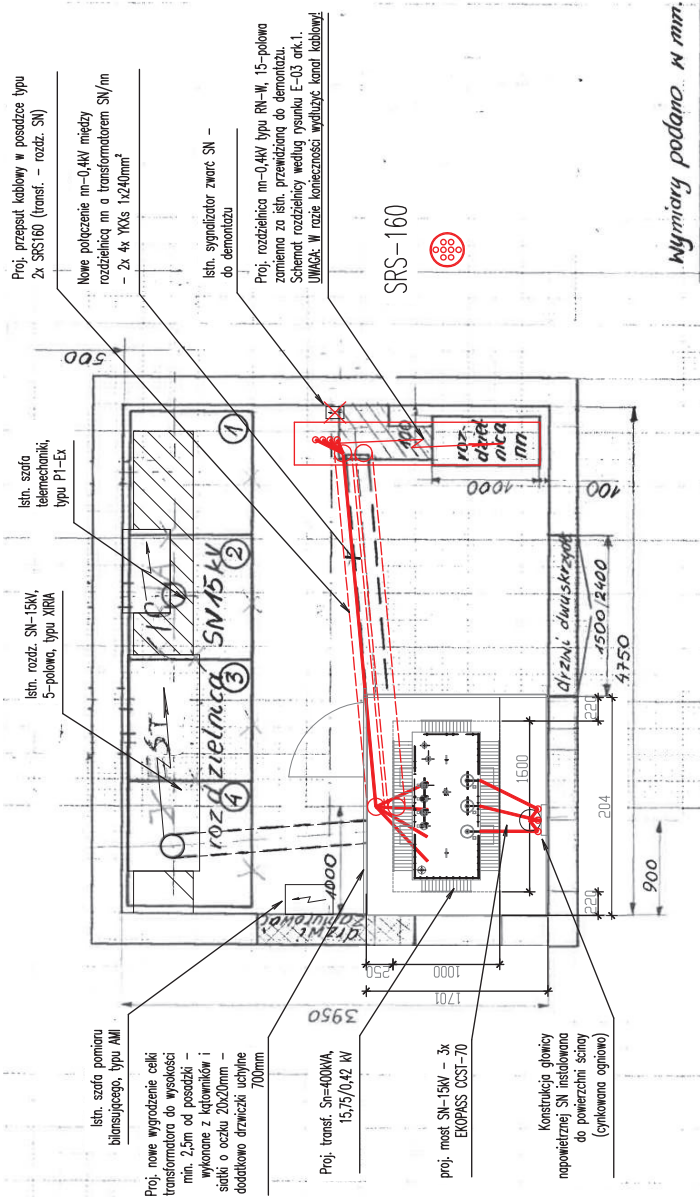

Wymiary podano w mm.

Ketrzyn „PZ Jagietty”

Plan rozmieszczenia urzędze.

Olsztyn czerwiec 1996r.

Opracował: M. Dziotek. Dzi

0 mm.

Skala 1:50

 $\cdot R$

AMBRALINE Szymon Biegała 15-073 Bałystok, ul. Starobajarska 8 m. 4	RYS. NR E-04	
	Arkusz nr 1	
Nazwa Rysunku	RZUT STACJI KĘTRZYŃ-ZAGŁĘBY [K-0074] (PW_v1)	
Nazwa obiektu:	Budowa przyłącza elektroenergetycznego nn~0,4kV.	
Adres obiektu:	jedn. ewid.: 280801_1, Kętrzyn, gm. Kętrzyn obręb nr 0002; działki nr geod.: 104/ 97/3; 97/1 obręb nr 0003; działka nr geod.: 11/1	
Inwestor:	ENERGA-SPEKTOR S.A. z siedzibą w Gdańsku ul. Marynarki Polskiej 130; 80-357 Gdańsk	
Projektant	mgr inż. Szymon Biegała PDL/043/PDDE/I/2	
Nr ZADANIA:	081_L61_2501998	
Przewoźnik autobusowy JSTWA z dn. 4/10/1949r.		Data: 08.05.2026r.