


Istn. AsXSn4x50mm² L=88m, 4xAL35mm² L=633m
Proj. AsXSn4x120mm², L=721/793m

1. Brak konieczności robienia wycinki na trasie linii napowietrznej nN
2. Typy ustoi- UP3 i UP-17
3. Głębokość posadowienia słupów- 2,5m
4. Wysokość zawieszenia przewodów- 11,0m

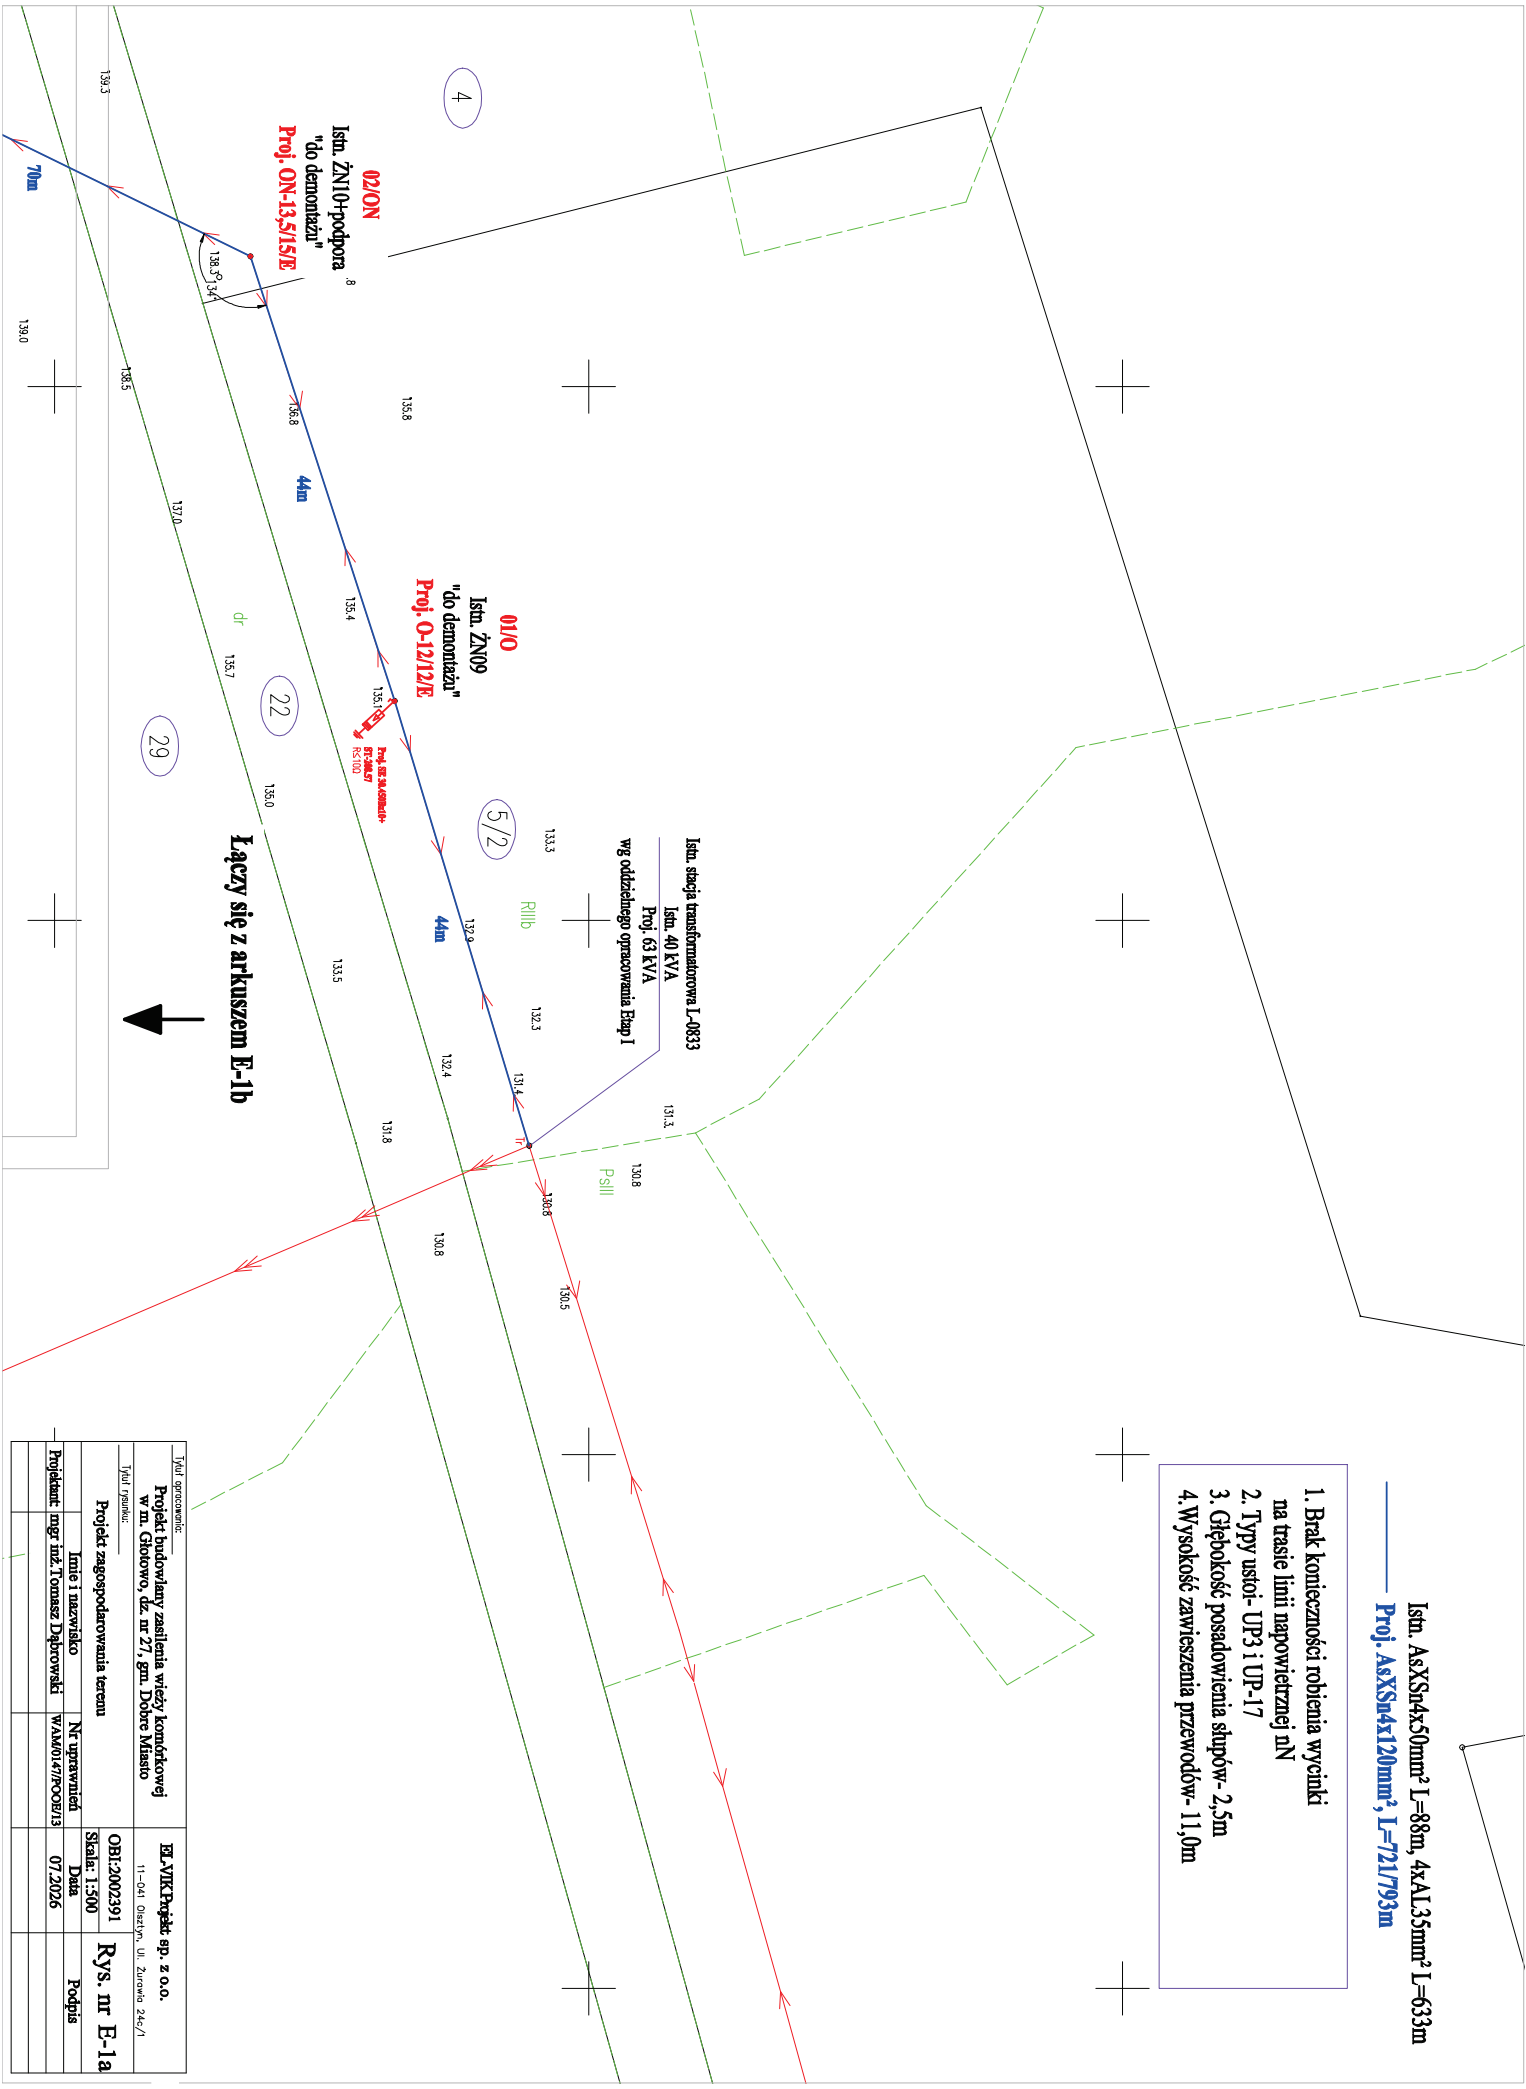

Tytuł opracowania:			
Projekt budowlany zasilania wsi/ komśowej w m. Głogowo, dz. nr 2/1, gm. Dobre Miasto			
Tytuł projektu:			
Projekt zagospodarowania terenu			
Imię i nazwisko		Nr uprawnień	Skala: 1:300
Projektant mgr inż. Tomasz Depowski		WAM/0147/POOB/13	07.2026
Imię i nazwisko		Nr uprawnień	Skala: 1:300
Projektant mgr inż. Tomasz Depowski		WAM/0147/POOB/13	07.2026
Imię i nazwisko		Nr uprawnień	Skala: 1:300
Projektant mgr inż. Tomasz Depowski		WAM/0147/POOB/13	07.2026

EL-VIK Projekt sp. z o.o.

11-Gł Głogowo, ul. Żurawa 24c/1

Rys. nr E-1a

25/1

08/RONK
Istn. ŻN09+podpora
"do demontażu"
Proj. RONK-13,5/15/E

**Proj. 08 30,450mm²
ST-300,57
RS100**

Łączy się z arkuszem E-1c

26/1

08/01/P
Istn. ŻN09
"do demontażu"
Proj. P-13,5/4,3/E

Istn. AsXSn4x50mm² L=88m, 4xAL35mm² L=633m
Proj. AsXSn4x120mm², L=721/793m

1. Brak konieczności robienia wycinki na trasie linii napowietrznej nN
2. Typy ustoi- UP3 i UP-17
3. Głębokość posadowienia słupów- 2,5m
4. Wysokość zawieszenia przewodów- 11,0m

27


08/02/P
Istn. ŻN10
"do demontażu"
Proj. O-13,5/12/E

**Proj. 08 30,450mm²
ST-300,57
RS100**

64/4

R111b


Tytuł opracowania: Projekt budowlany zasilania wieży komórkowej w m. Głotowo, dz. nr 27, gm. Dobrze Miasto		EL-VIKProjekt sp. z o.o. 11-041 Olsztyn, Ul. Żurawia 24c/1	
Tytuł rysunku: Projekt zagospodarowania terenu		OBI:2002391 Skala: 1:500	Rys. nr E-1d
Projektant: mgr inż. Tomasz Dąbrowski	Nr uprawnień: WAM/0147/POOE/13	Data: 07.2026	
		Podpis	

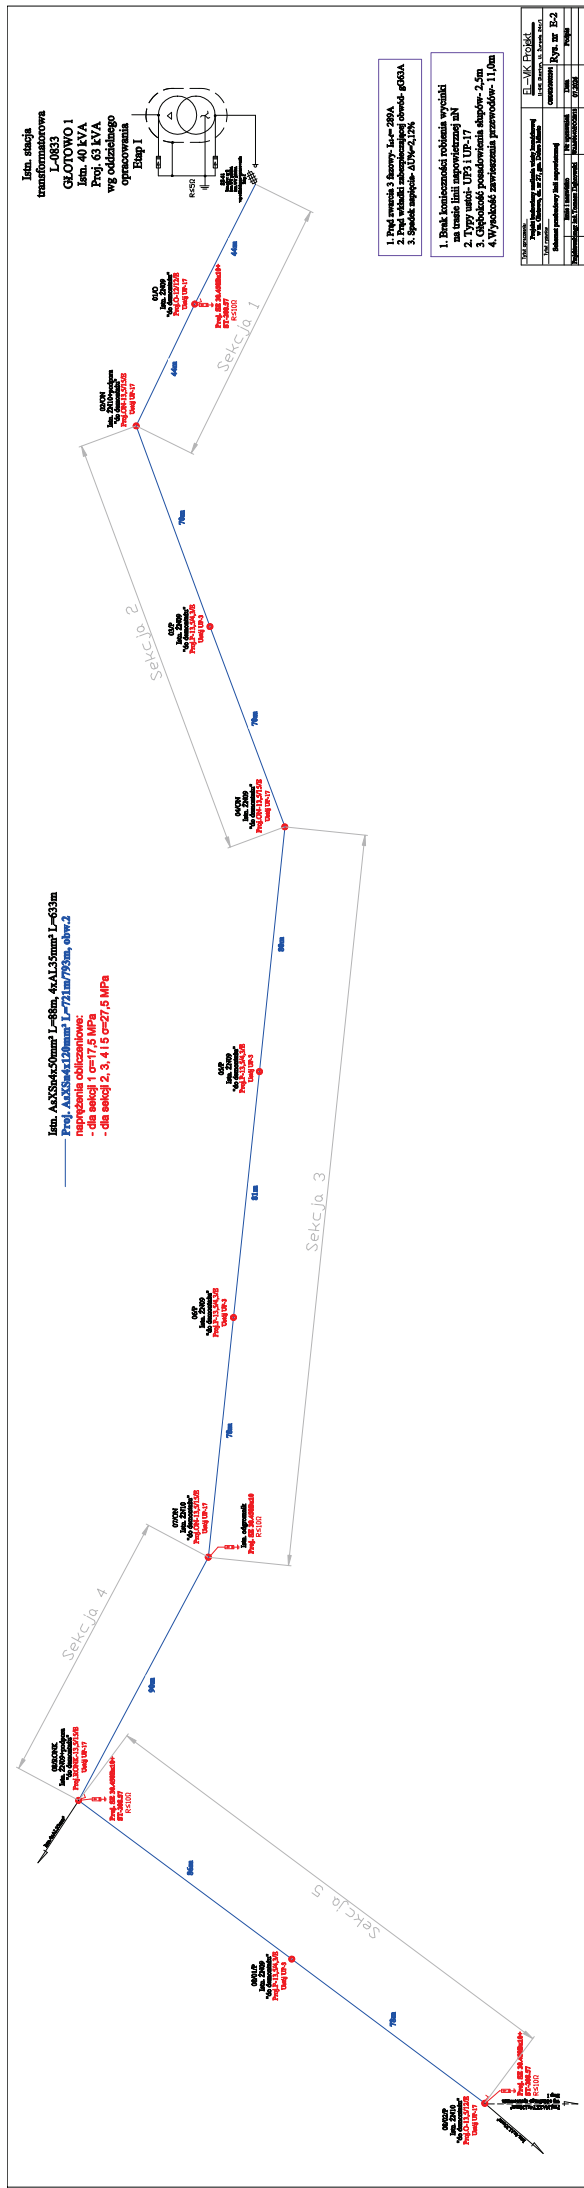[illegible]

proj. linia napowietrzna niskiego napięcia 0,4kV typu A435n 4x120mm² : L=231m/730m obwód w 2 "0-033"

- przebudowa lin. 110 napowietrznej 0,4kV po linie łączącej trale

- napiecie obciążenia 17,3 kV (100% obciążenie)

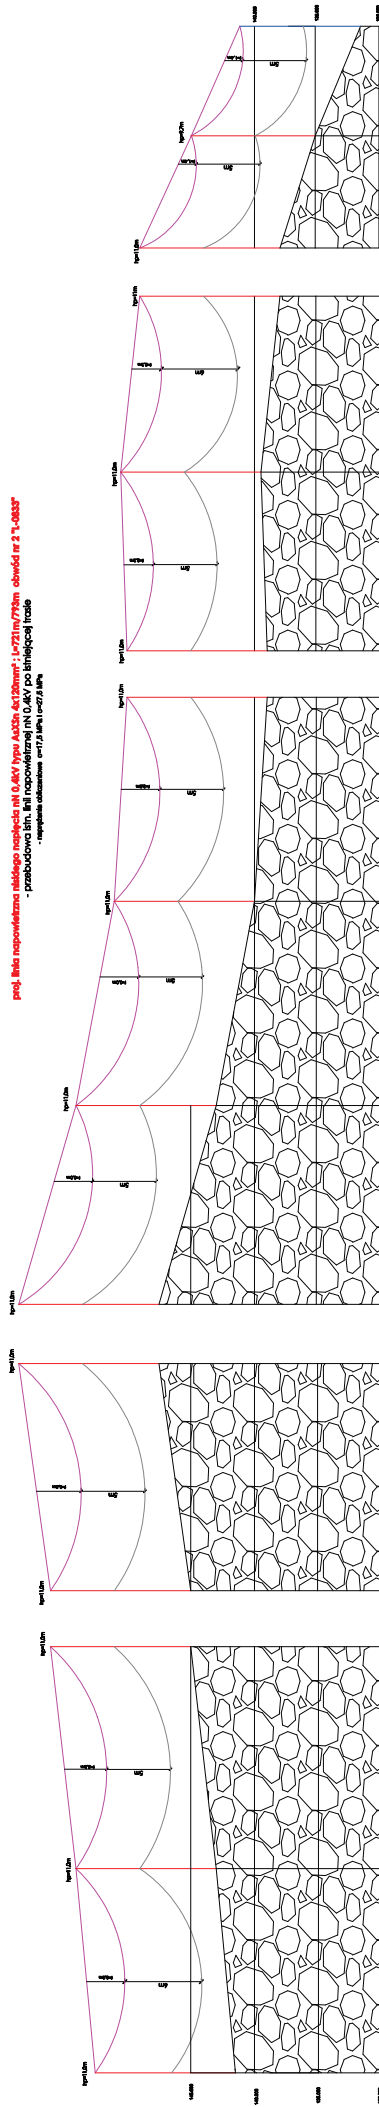

1. Linia napowietrzna niskiego napięcia 0,4kV typu A435n 4x120mm² : L=231m/730m obwód w 2 "0-033"

2. Przebudowa lin. 110 napowietrznej 0,4kV po linie łączącej trale

3. Napiecie obciążenia 17,3 kV (100% obciążenie)

4. Wysokość obciążenia 17,3 kV (100% obciążenie)

5. Wysokość obciążenia 17,3 kV (100% obciążenie)

6. Wysokość obciążenia 17,3 kV (100% obciążenie)

7. Wysokość obciążenia 17,3 kV (100% obciążenie)

8. Wysokość obciążenia 17,3 kV (100% obciążenie)

9. Wysokość obciążenia 17,3 kV (100% obciążenie)

10. Wysokość obciążenia 17,3 kV (100% obciążenie)

1. Linia napowietrzna niskiego napięcia 0,4kV typu A435n 4x120mm ² : L=231m/730m obwód w 2 "0-033"	2. Przebudowa lin. 110 napowietrznej 0,4kV po linie łączącej trale
3. Napiecie obciążenia 17,3 kV (100% obciążenie)	4. Wysokość obciążenia 17,3 kV (100% obciążenie)
5. Wysokość obciążenia 17,3 kV (100% obciążenie)	6. Wysokość obciążenia 17,3 kV (100% obciążenie)
7. Wysokość obciążenia 17,3 kV (100% obciążenie)	8. Wysokość obciążenia 17,3 kV (100% obciążenie)
9. Wysokość obciążenia 17,3 kV (100% obciążenie)	10. Wysokość obciążenia 17,3 kV (100% obciążenie)