

Oświadczanie o uzyskaniu pozytywnego wyniku weryfikacji

Oświadczam, że niniejszy dokument został opracowany w wyniku prac geodezyjnych kartograficznych, których rezultaty zawierają dane techniczne i pomiarowe do ewidencji terenowej państwowego zasobu geodezyjnego i kartograficznego.

Organ prowadzący PZGK: Starosta Pucki


Numer protokołu weryfikacji: GKK.6640.2409.2023_39067

Data sporządzenia protokołu weryfikacji: 2023.06.29

Wzrost i nazwisko kierownika prac geodezyjnych oraz nr upr. zaw.: mgr inż. Mirosław Brzezinski (upr. zaw. nr 20760)

Jestem świadomy odpowiedzialności karnej za złożenie fałszywego oświadczenia.

Dokument podpisany przez MIROSLAW BRZEZINSKI
Data: 2024.08.12 10:04:28 CEST

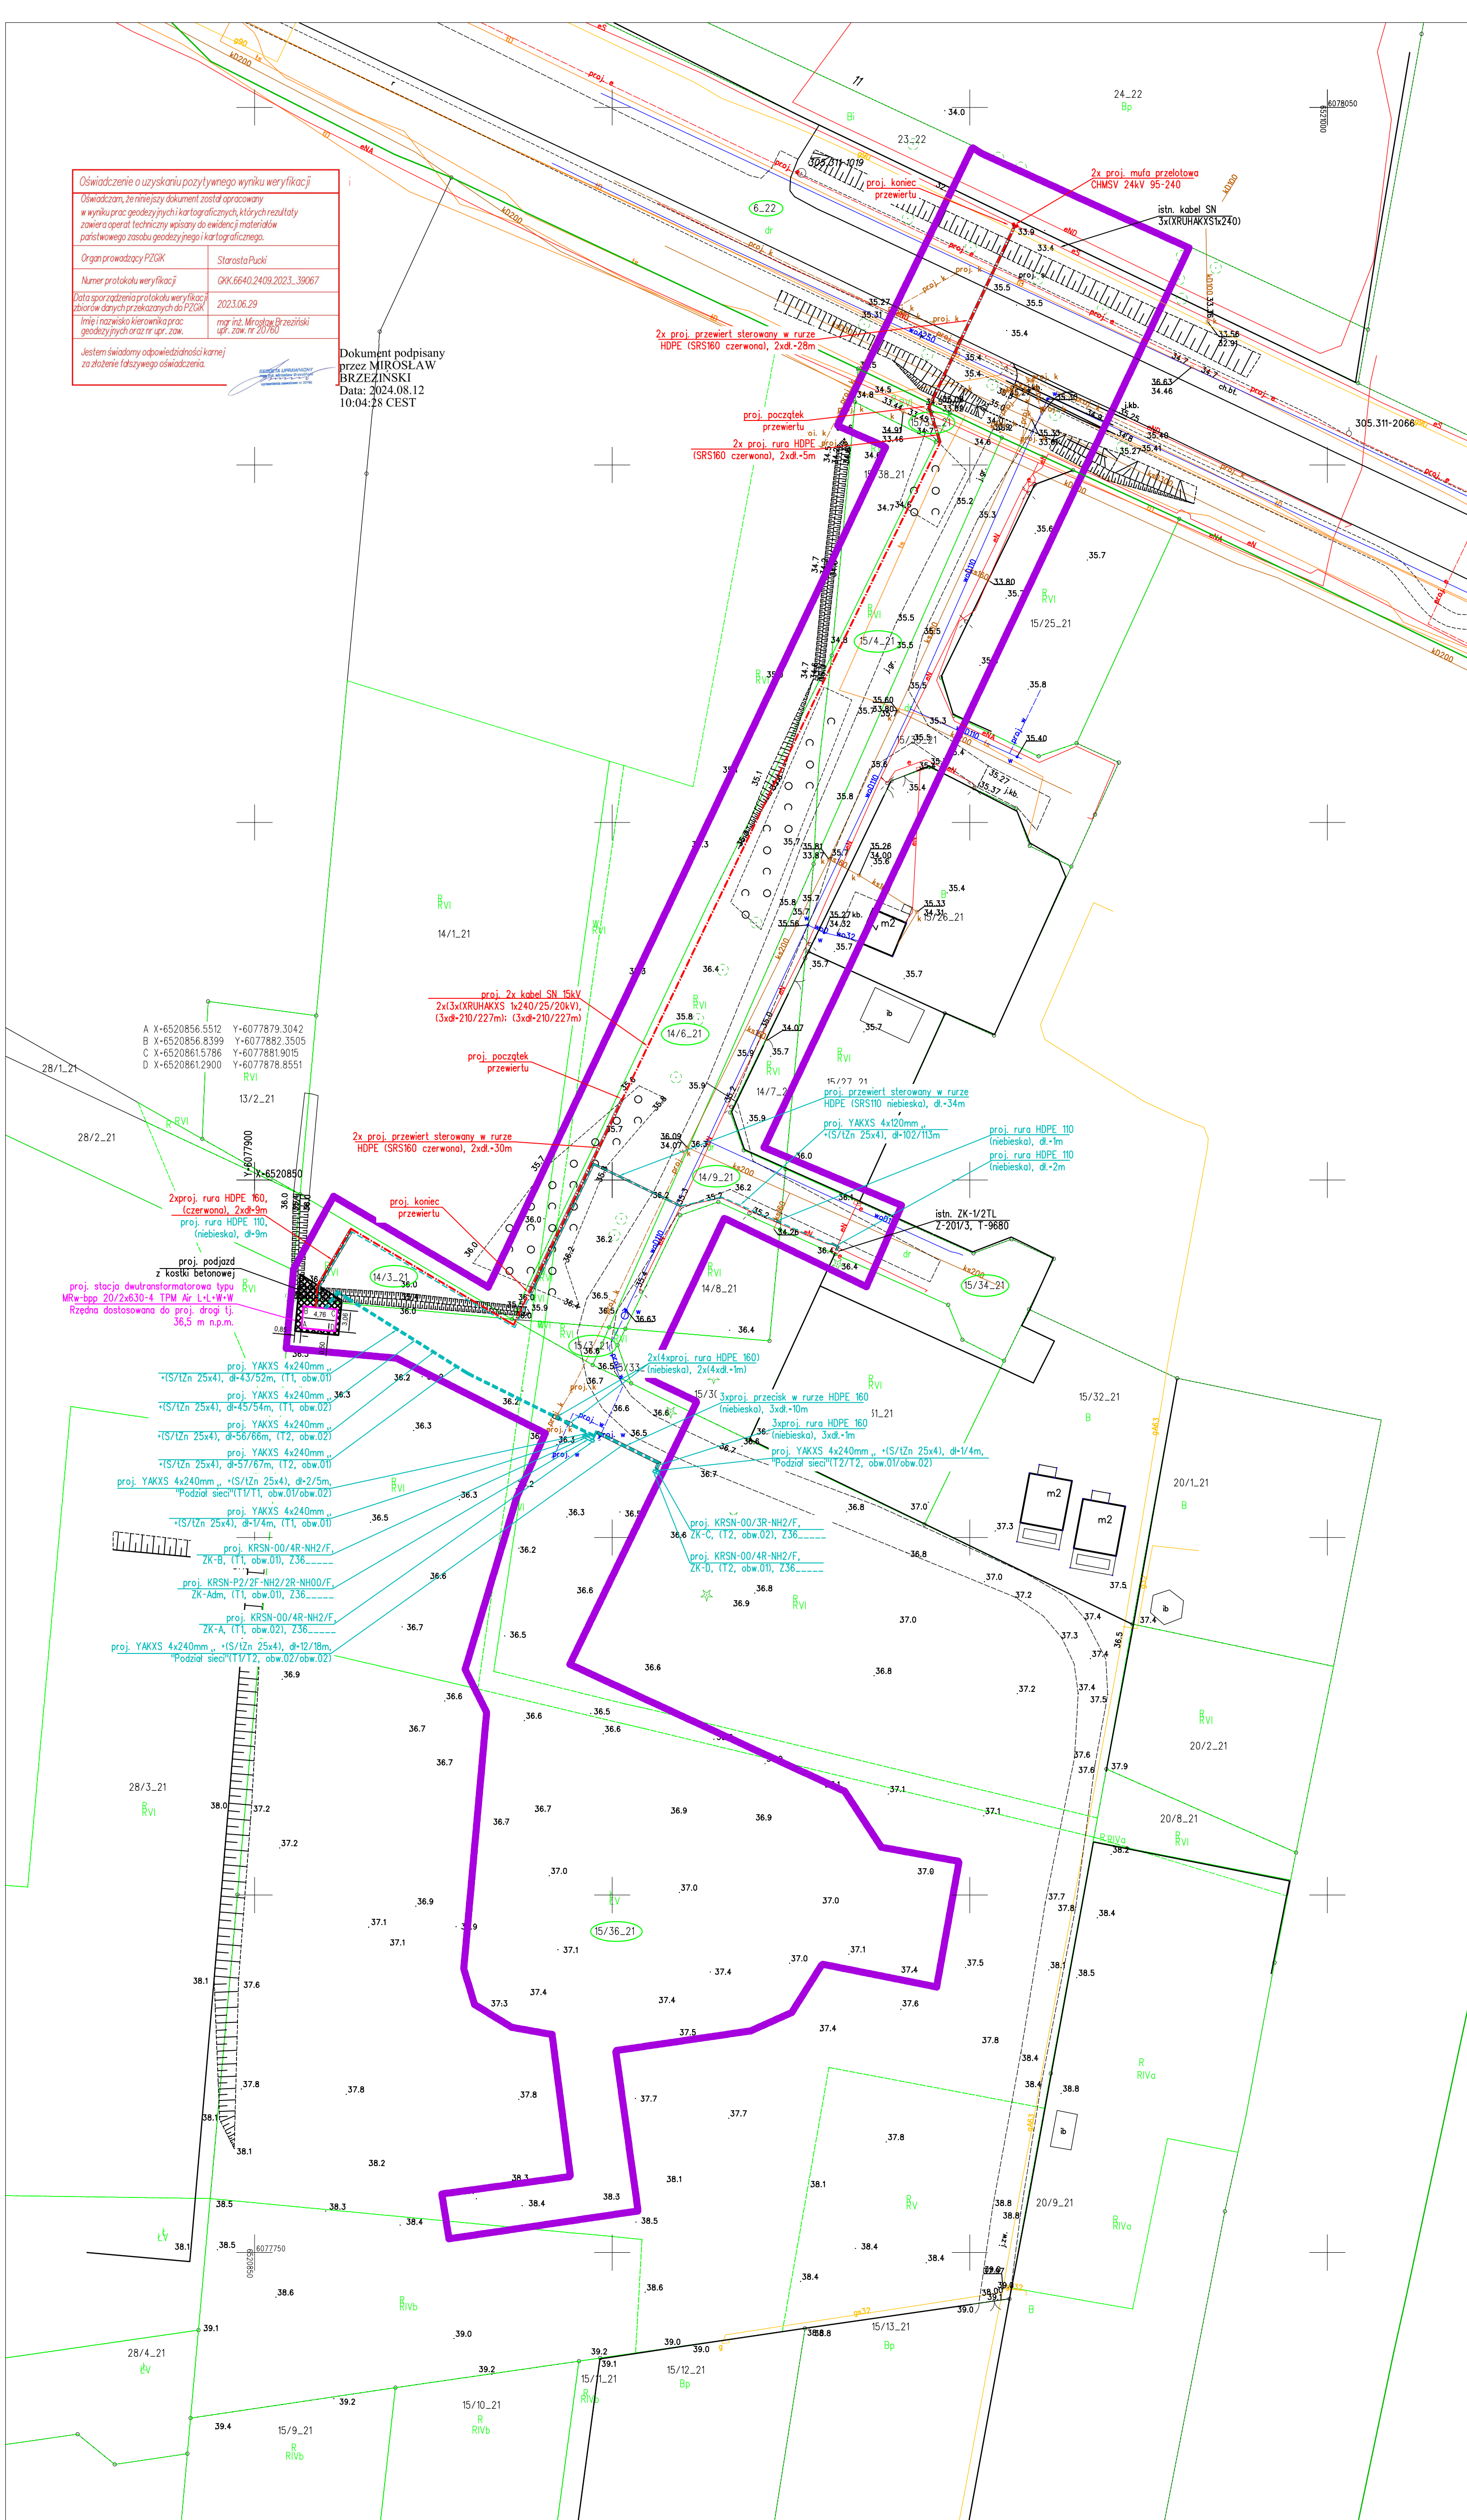

LEGENDA:	
	proj. linia kablowa SN 15kV
	proj. mufa zimnokurczliwa SN
	proj. rura osłonięta SRS160 lub DVK160/110
	proj. rura dwudzielną ASBPS
	proj. łączące kablowo-pomiarowe
	proj. kabel nn 0,4kV
	istniejący kabel energetyczny nn lub SN
	nawierzchnia proj. zabudowy
	koszka bet.gr.8 cm płytka asfaltowa
	proj. obrzeże betonowe 8x30 cm, światło 10cm
	proj. obrzeże betonowe 8x30 cm, światło 10cm
	numer działki

UWAGI:

- aktualne rzędnice terenu nie są docelowe, projekt rozpatrywać z projektem PTT budynków zakwaterowania turystycznej drogi;
- kabel nn układać na głębokości 0,7m poniżej docelowego poziomu gruntu;
- kabel SN układać na głębokości 1,0m poniżej docelowego poziomu gruntu;
- na skrzyżowaniu z istn. kablem telefonicznym i gazociągami istn. kablem telefonicznym, gazociąg zabezpieczyć rurą dwudzielną dostosowaną do ich średnicy np. ASBPS;
- główną powierzchnię fundamentu KRSN usadzić na wysokości 40 cm nad powierzchnię ziemi zgodnie z PTT budynków zakwaterowania turystycznego;
- w przypadku kolizji z urządzeniem podziemnym kabel układać zgodnie z N SEP-E-004;
- w przypadku przebiegu trasy projektowanego kabla nn i SN w pobliżu istniejącego zabudowania, obciążyć w miejscu zlokalizowania projektowanego kabla nn do grnia istniejącego drzewa powinna wynosić co najmniej 1,5m (poza koronę drzew). Roboty ziemne prowadzone w sąsiedztwie drzew ograniczyć do niezbędnego minimum, stosować podkop, przezeź, nie usuwać korzeni o średnicy >3cm, korzenie odciąć w wykopie zabezpieczyć przed wysuszeniem i przemarzeniem.

Expert Usługi Geodezyjne
Mirosław Brzezinski
83-336 Cielmów, ul. Osiedle Żankowskie 11
NP-58-65-51-51E2QW-22039890
tel.608 484 575 e-mail:biuro@expert-geo.pl

MAPA DO CELÓW PROJEKTOWYCH

Skala mapy 1:500

Układ wsp. płaskiej: PL-2000 strefa 6 (89°)

Układ wysokościowy: PL-EVER 2007-NH

ID zgłoszenia: GKK.6640.2409.2023

Data opracowania mapy: 19.06.2023 r.

Wykonał: mgr inż. Mirosław Brzezinski
upr. zawodowe nr: 20760

Dokument podpisany przez MIROSLAW BRZEZINSKI
Data: 2024.08.12 10:09:52 CEST

Nr zom: 232405

Sekcja mapy: 6.2.12.3.109.3.3.14.13.14.13

Mapę wykonano bez ustalenia służebności gruntowych.

Zakres opracowania: [redacted]

Nie wykazuje się istnienia innych, nie wykazanych na niniejszej mapie urządzeń podziemnych, które nie były zgłoszone do inwentaryzacji, lub o których brak jest informacji w instytucjach branżowych.

Województwo: pomorskie

Powiat: pucki

Jednostka ewidencyjna: Władysławowo wieś (227004_53)

Osiedle: Jastrzębia Góra (00033)

Działka nr: 15/36



POŚWIADCZAM ZA ZGODNOŚĆ Z ORYGINAŁEM MAPY DO CELÓW PROJEKTOWYCH nr GKK.6640.2409.2023		Podpis: _____ Hubert Kaliszewski	
		Pracownia Projektowa tel.: 48-58-6811538 projekt@elus.pl	
83-300 Kartuszy ul. Kosciuszka 1A		tel.: 48-58-6811538 projekt@elus.pl	
Projekt zagospodarowania terenu			
Budowa kontenerowej stacji dwutransformatorowej SN/nn, elektroenergetycznej sieci kablowej SN-15kV i nn-0,4kV dla budynku zakwaterowania turystycznego na dz. 15/36 ark.21, obr. 0003 Jastrzębia Góra, gm. Władysławowo wieś			
Nazwa i adres obiektu budowlanego:			
Budowa kontenerowej stacji dwutransformatorowej SN/nn, sieci kablowej SN-15kV i nn-0,4kV w gm. Władysławowo wieś, obr. 0003 Jastrzębia Góra, ark. 21 dz. 15/36, 14/3, 14/5, 14/6, 14/9, 15/34, 15/4, 15/37, ark. 22 dz. 6			
Inwestor:		ENERGIA - OPERATOR SA ul. Marynarki Polskiej 130 80-551 Gdańsk	
mgr inż. Hubert Kaliszewski POM0171/PWB17		mgr inż. Karol Kummer POM006/PW0E11	
Podpis: _____		Podpis: _____	
Data: 25.11.2025		Data: 25.11.2025	
Wzrost i nazwisko kierownika prac geodezyjnych oraz nr upr. zaw.: mgr inż. Mirosław Brzezinski (upr. zaw. nr 20760)		Wzrost i nazwisko kierownika prac geodezyjnych oraz nr upr. zaw.: mgr inż. Wiesław Misk (upr. zaw. nr 20760)	
Skala: 1:500		E-01	