


MAPA DO CELÓW PROJEKTOWYCH			
Skala mapy		1:500	
Położenie obszaru opracowania: Miejscowość		Władimirów ul. Ludwikowska	
Nazwa gminy		Kazimierz Biskupi	
Obręb ewidencyjny	identyfikator	0018	
	nazwa	WŁADZIMIRÓW	
Oznaczenie układu współrzędnych	Prostokątnych płaskich	PL-2000/6	
	Układu wysokości	PL-EVRF2007-NH	
Określenie obszaru, który był przedmiotem aktualizacji		- - - - -	
identyfikator zgłoszenia prac geodezyjnych		Z.40600.2675.2026	
Data opracowania mapy		20.07.2026	

Oświadczam, że niniejszy dokument został opracowany w wyniku prac, których rezultaty zawiera operat techniczny wpisany do ewidencji materiałów państwowego zasobu geodezyjnego i kartograficznego. Jestem świadomy odpowiedzialności karnej za złożenie fałszywego oświadczenia	
Identyfikator zgłoszenia prac geodezyjnych	Z.40600.2675.2026
Nazwa organu prowadzącego państwowy zasób geodezyjny i kartograficzny	STAROSTA KONIŃSKI
Identyfikator ewidencyjny operatu technicznego i data przyjęcia do zasobu	P.3010.2026.2759 z dnia 27.07.2026
Wykonawca prac geodezyjnych	Biuro Usług Geodezyjnych Rolski Piotr
Imię i nazwisko oraz numer uprawnień zawodowych kierownika prac geodezyjnych	inż. geod. Piotr Rolski nr uprawnień 16738

Nie wyklucza się istnienia w terenie innych przewodów oraz sieci uzbrojenia terenu, które nie zostały zgłoszone do pomiaru w ramach geodezyjnej inwentaryzacji powykonawczej lub brak jest informacji w instytucjach branżowych.

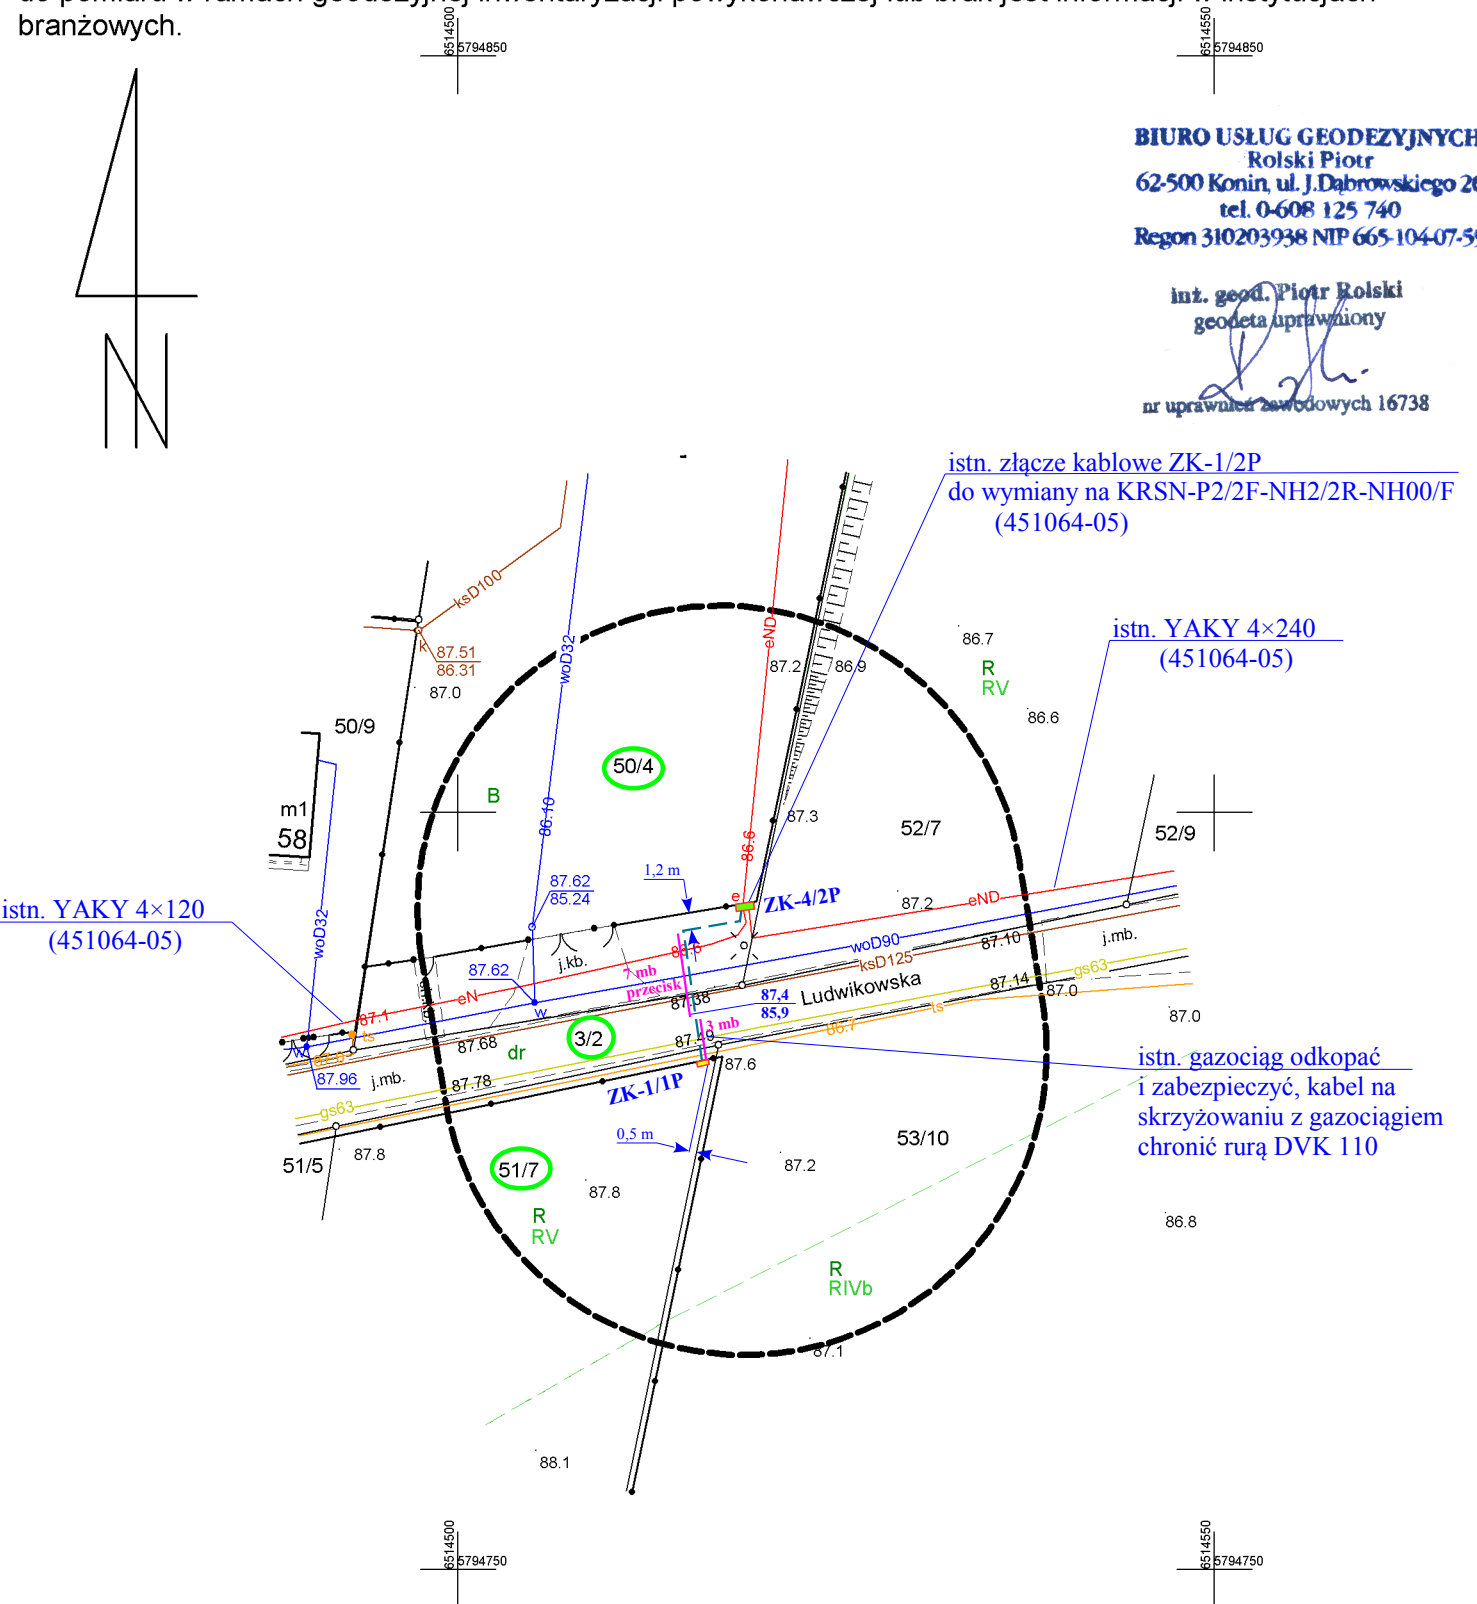

ZA ZGODNOŚĆ Z ORYGINAŁEM

Florian Lewandowicz
mgr inż. elektryk
upr.bud.nr UA-12 8346/II/6/86
upr.proj.nr UAB.8346/II/74/89
w specjalności sieci i instalacje elektryczne

Podpis jest prawidłowy

Dokument podpisany przez Wiktor Rosiński
Data: 2026.08.25 15:02:19 CEST

Legenda

- ZK-4/2P ■ proj. złącze kablowe typu KRSN-P2/2F-NH2/2R-NH00/F w miejsce istniejącego złącza ZK-1/2, - zacisk PEN w złączu uziemić, $R \leq 30 \Omega$
- ZK-1/1P ■ proj. złącze kablowe typu P1-Rs/LZV/LZR/F - zacisk PEN w złączu uziemić, $R \leq 30 \Omega$
- proj. kabel NA2XY (YAKXs) 4x35, długość 14/21 mb
- proj. rura SRS 110 (przecisk), długość wg opisu

STAROSTA KONIŃSKI
Niniejsza dokumentacja była przedmiotem narady koordynacyjnej, która odbyła się za pomocą środków komunikacji elektronicznej
Data narady: 2026-08-25
Znak sprawy: MN.405.451.2026 lp 1
Uwagi i zalecenia zostały zawarte w protokole z narady koordynacyjnej
Przewodniczący narady: Wiktor Rosiński

Działki: Władimirów – 51/7, 3/2, 50/4

Przedsiębiorstwo Handlowo Usługowe „ELMIX” s. c. w Koninie		
PROJEKTOWAŁ: mgr inż. Florian Lewandowicz Upr. proj. w zakresie sieci i inst. elektr. UAB.8346/II/74/89	INWESTOR: ENERGA – OPERATOR S. A. 80-557 Gdańsk ul. Marynarki Polskiej 130 (O/Kalisz, RD Konin)	
SPRAWDZIŁ: inż. Wojciech Ćwikliński Upr. proj. w zakresie sieci i inst. elektr. GPB.I.7342-6/97		
OBIEKT: Przyłącze kablowe do działki budowlanej w m. Władimirów gm. Kazimierz Biskupi, działki jw.		
TREŚĆ: Projekt zagospodarowania terenu		
SKALA: 1 : 500	DATA: lipiec 2026	NR RYS. 1.
NR WP: P/26/020177	OBI/45/2601794	nr umowy KJ05769/26