



PROJEKT ZAGOSPODAROWANIA TERENU
Przyłącze kablowe nN,
Głotowo, gm. Dobre Miasto dz. nr 223, 229/9, 229/10
Skala 1:500

29

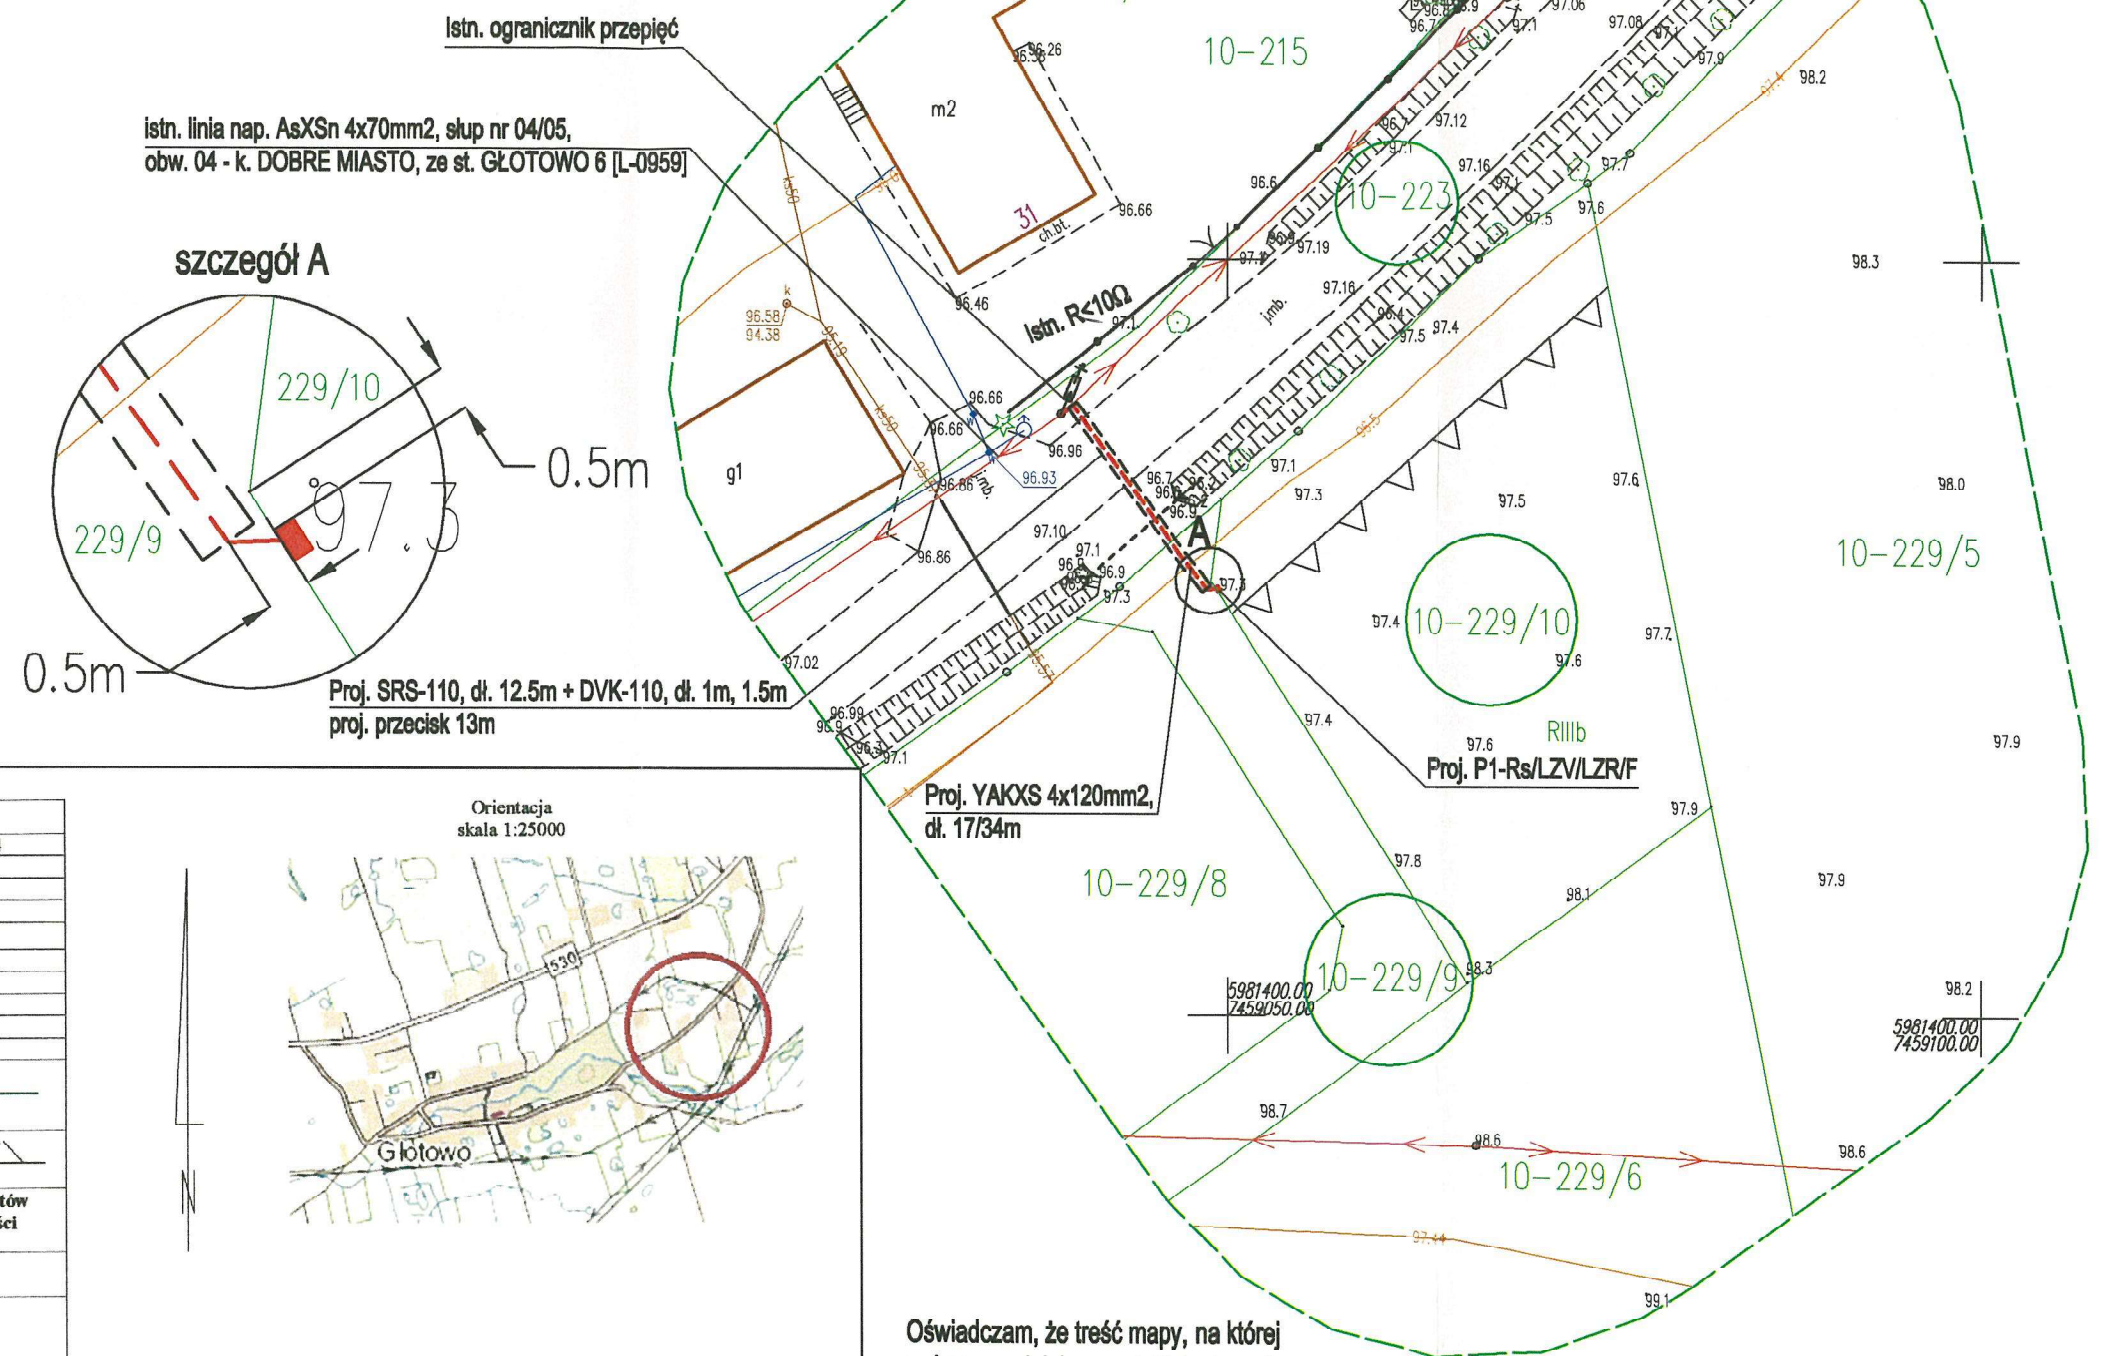

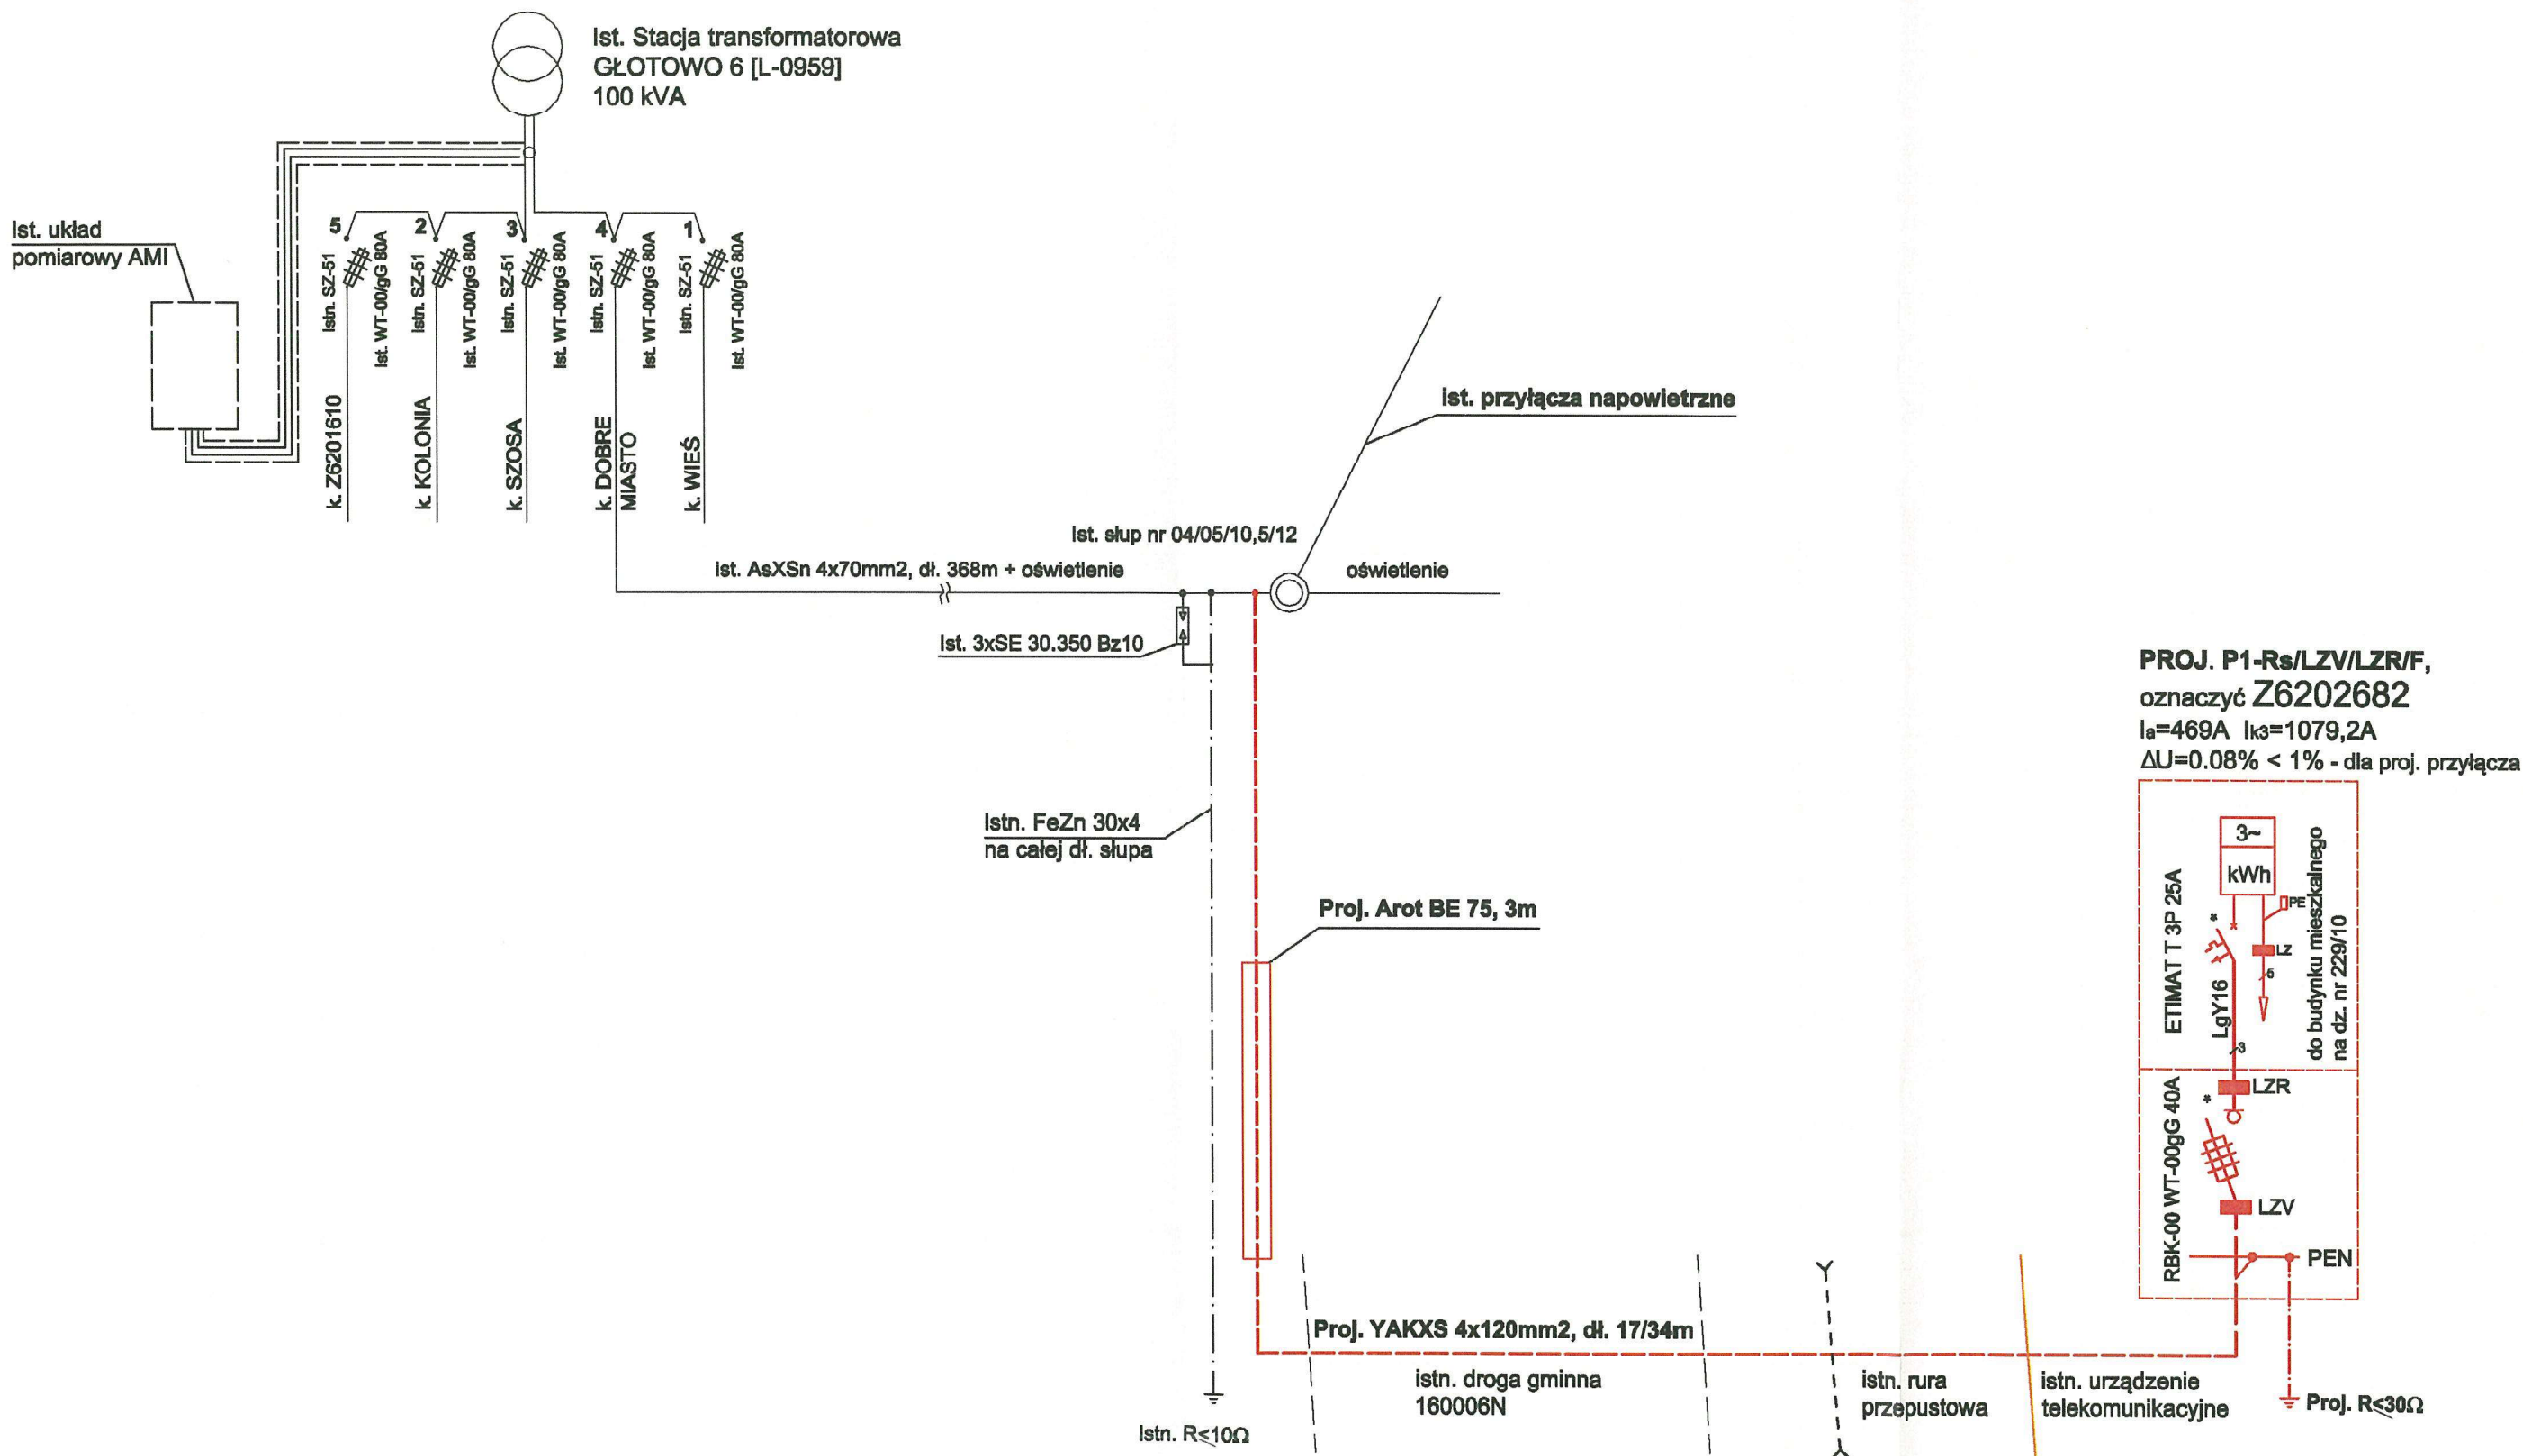


PROJ. P1-Rs/LZV/LZR/F,
oznaczyć Z6202682
Ia=469A Ik3=1079,2A
ΔU=0.08% < 1% - dla proj. przyłącza

UWAGA !
1. Projektowane elementy oznaczono kolorem czerwonym.

TYTUŁ:	SCHEMAT ZASILANIA	NUMER RYS.	E-2
OBIEKT:	PRZYŁĄCZE KABLOWE nN do budynku mieszkalnego-jednorodzinne na dz. nr 229/10		
NR OBI:	2401294		
ADRES:	Głotowo gm. Dobre Miasto, dz. nr 223, 229/9, 229/10		
PROJEKTANT:	Inż. MAREK BEDNARZ upr. nr WAM/0150/POOE/15	PODPIS:	
DATA:	PAŹDZIERNIK 2024	SKALA:	...

37. Inne rysunki.



Szczegółowa lokalizacja złącza kablowo-pomiarowego.

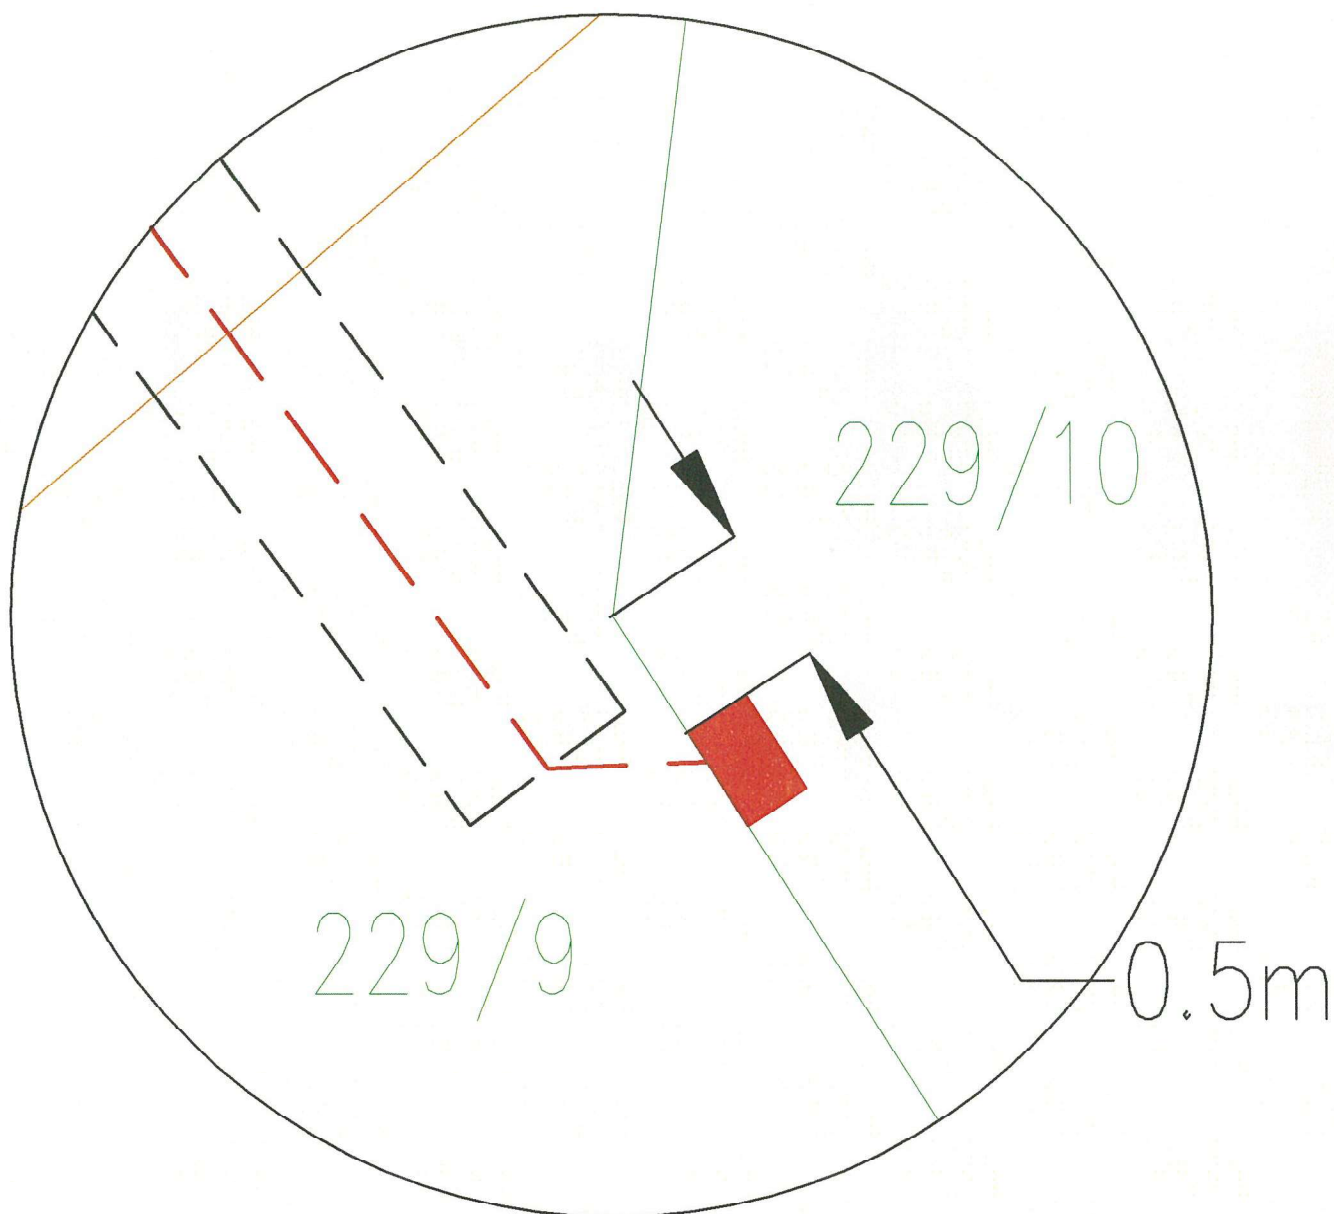

projektowane złącze kablowo-pomiarowe.
 granica działki

TYTUŁ:	SZCZEGÓŁOWA LOKALIZACJA ZŁĄCZA KABLOWO - POMIAROWEGO		NUMER RYS. E-3
OBIEKT:	PRZYŁĄCZE KABLOWE nN		
NR OBI:	2401294		
ADRES:	Głotowo gm. Dobre Miasto dz. nr 223, 229/9, 229/10		
PROJEKTANT:	inż. MAREK BEDNARZ upr. nr WAM/0150/POOE/15	POOPE	
DATA:	PAŹDZIERNIK 2024	SKALA:	

Przekrój poprzeczny przejścia przyłączem kablowym nN 0.4kV
pod drogą gminą nr 16000N, Głotowo dz. nr 223, 229/9, 229/10,
gm. Dobre Miasto, skala 1:100

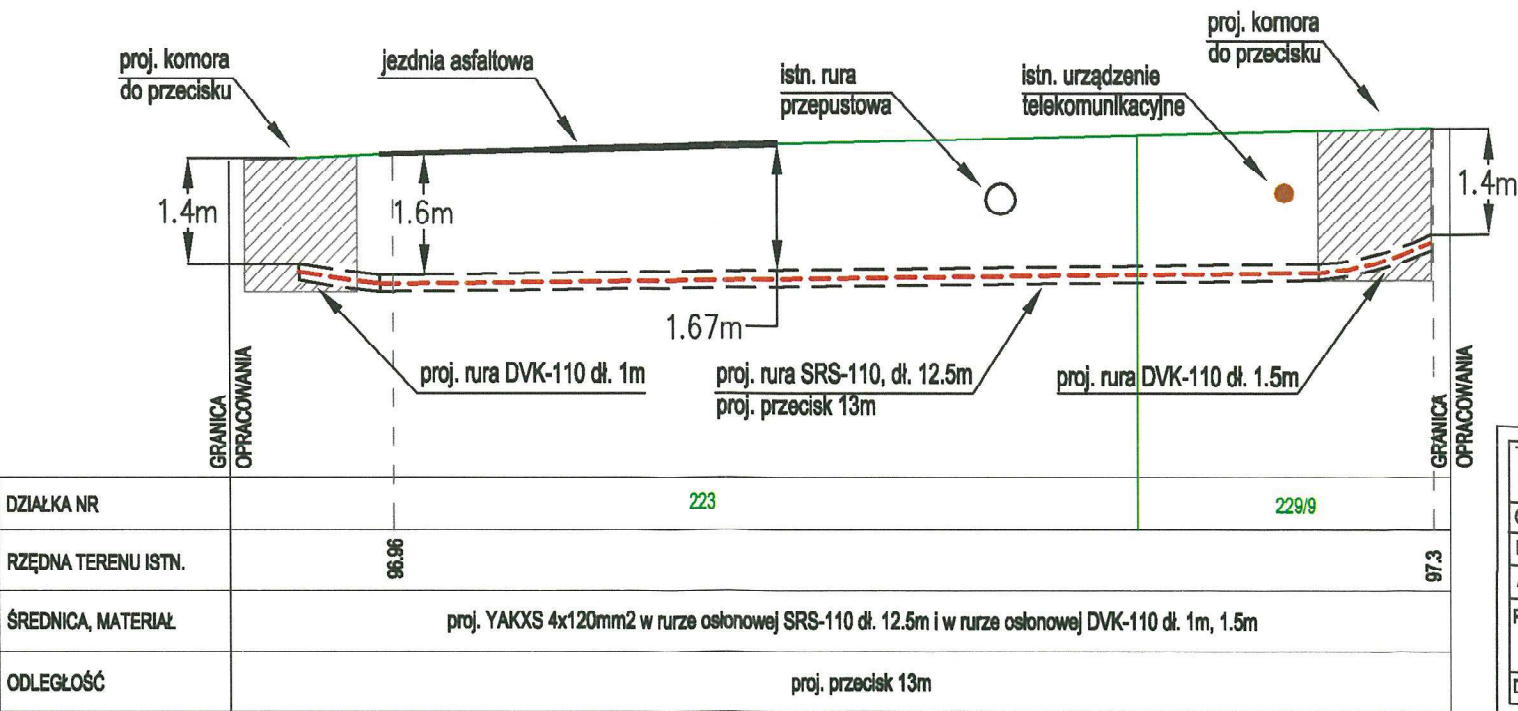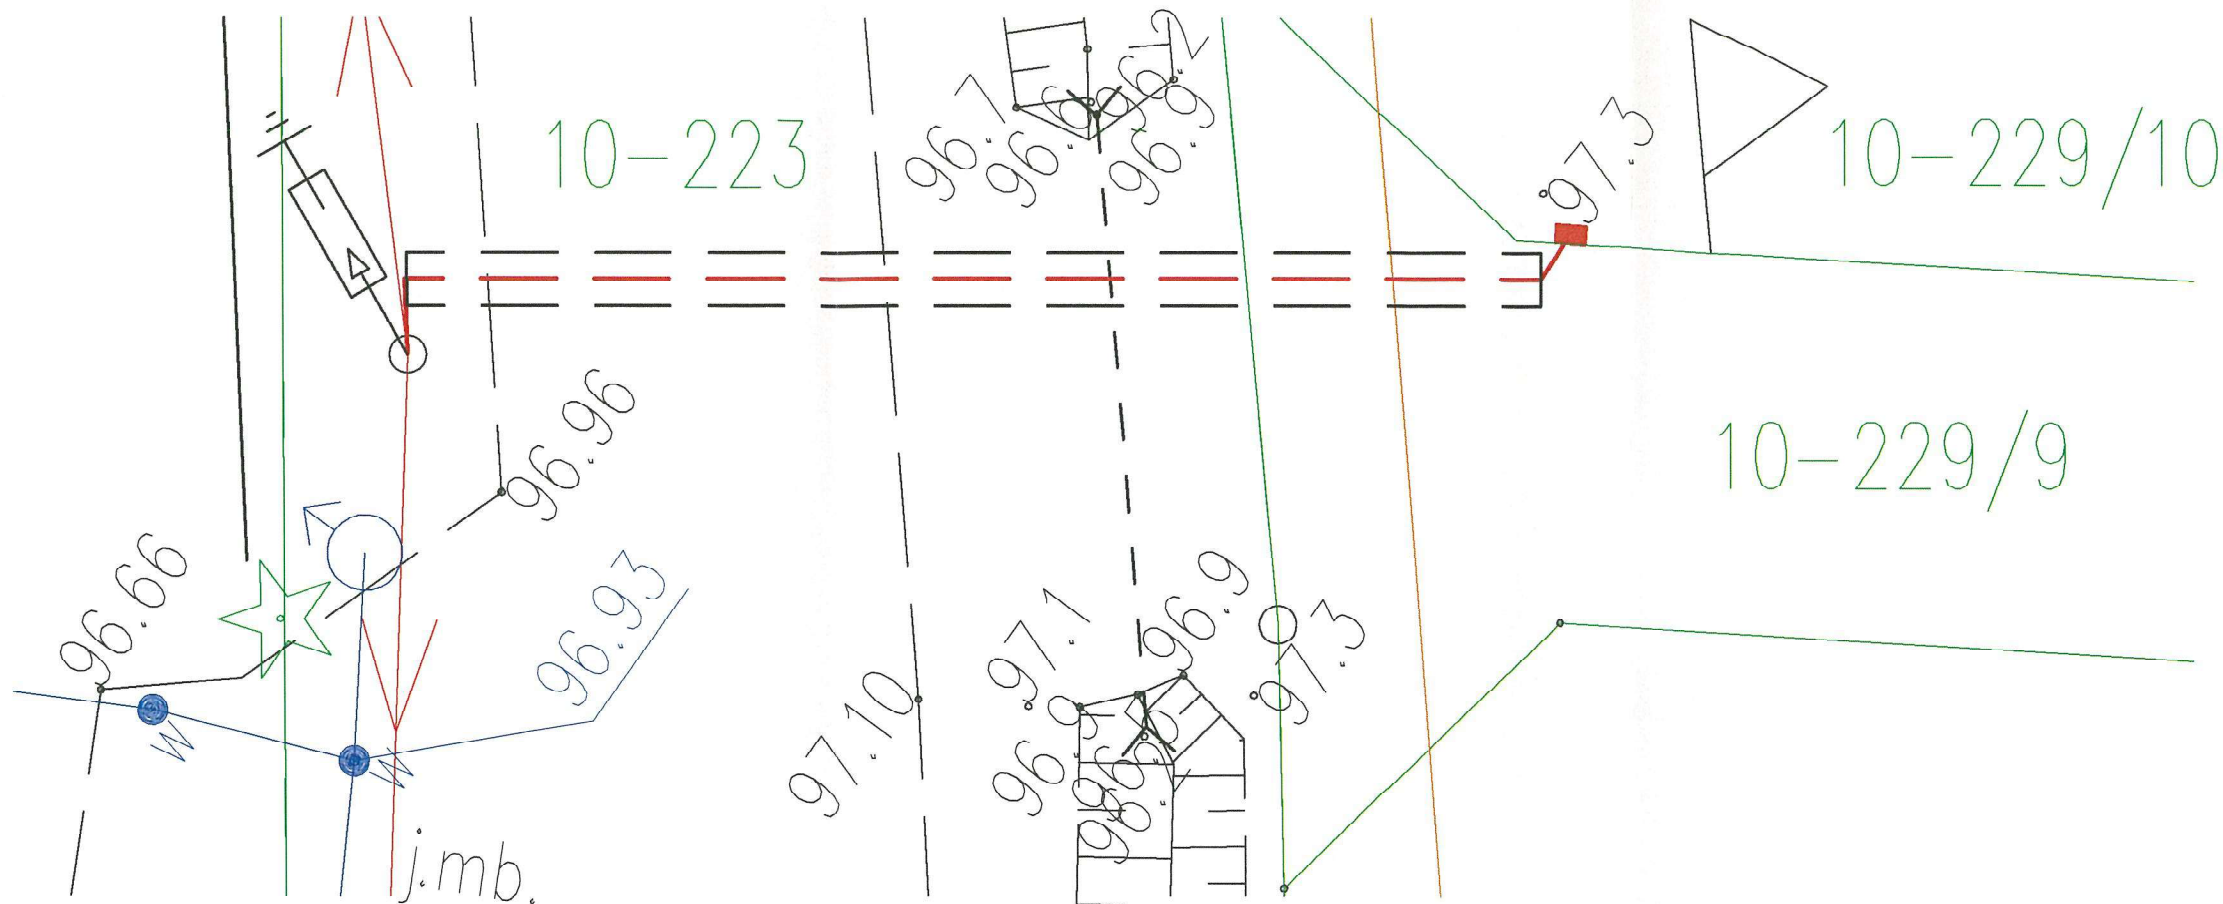

- Uwaga!
1. W miejscu zakończenia przecisku, należy połączyć rurę SRS-110 z rurą DVK-110, w celu wypłyenia ułożenia kabla.
 2. Lokalizację istniejących urządzeń podziemnych należy potwierdzić za pomocą przekopów kontrolnych.

DZIAŁKA NR	223	229/9
RZĘDNA TERENU ISTN.	96.96	97.3
ŚREDNICA, MATERIAŁ	proj. YAKXS 4x120mm ² w rurze osłonowej SRS-110 dł. 12.5m i w rurze osłonowej DVK-110 dł. 1m, 1.5m	
ODLEGŁOŚĆ	proj. przecisk 13m	

TYTUL:	Przekrój poprzeczny przejścia przyłączem kablowym nN 0,4kV/ pod drogą gminną nr 160006N.		NUMER RYS. E-4
OBIEKT:	Przyłącze kablowe nN 0,4kV.		
NR OBI:	2401294		
ADRES:	Głotowo dz. nr 223, 229/9, 229/10 gm. Dobre Miasto.		
PROJEKTANT:	inż. MAREK BEDNARZ upr. nr WAM/0150/POOE/15	PODPISZ:	<i>Mh</i>
DATA:	PAŹDZIERNIK 2024	SKALA:	1:100