



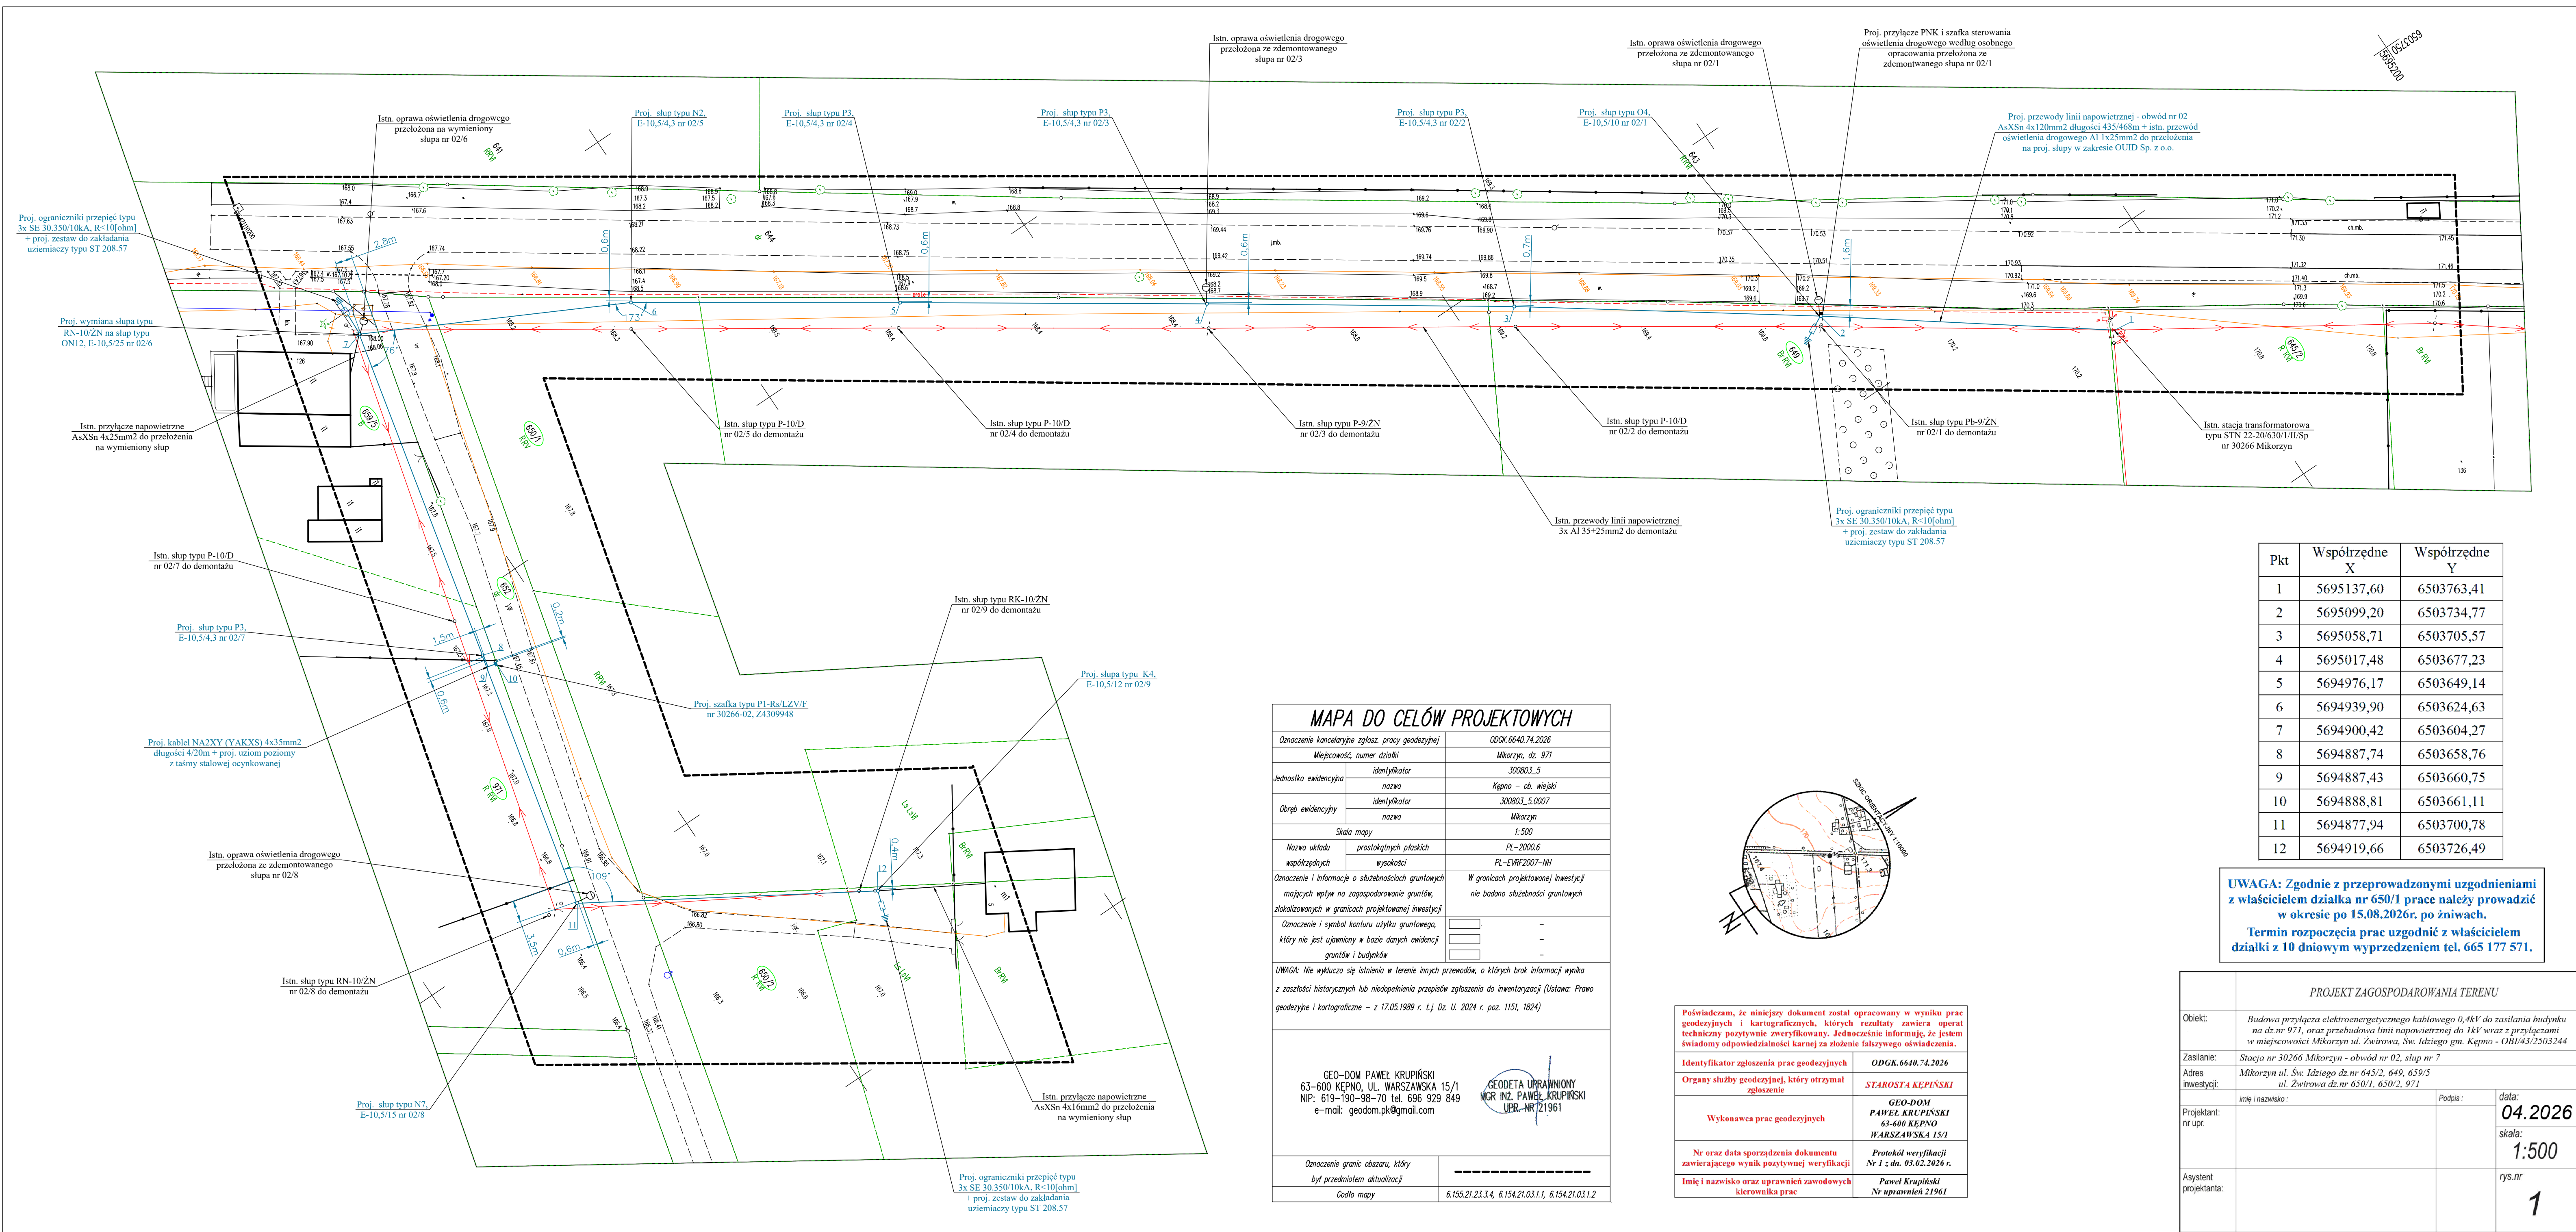

40

Schemat szafki pomiarowej

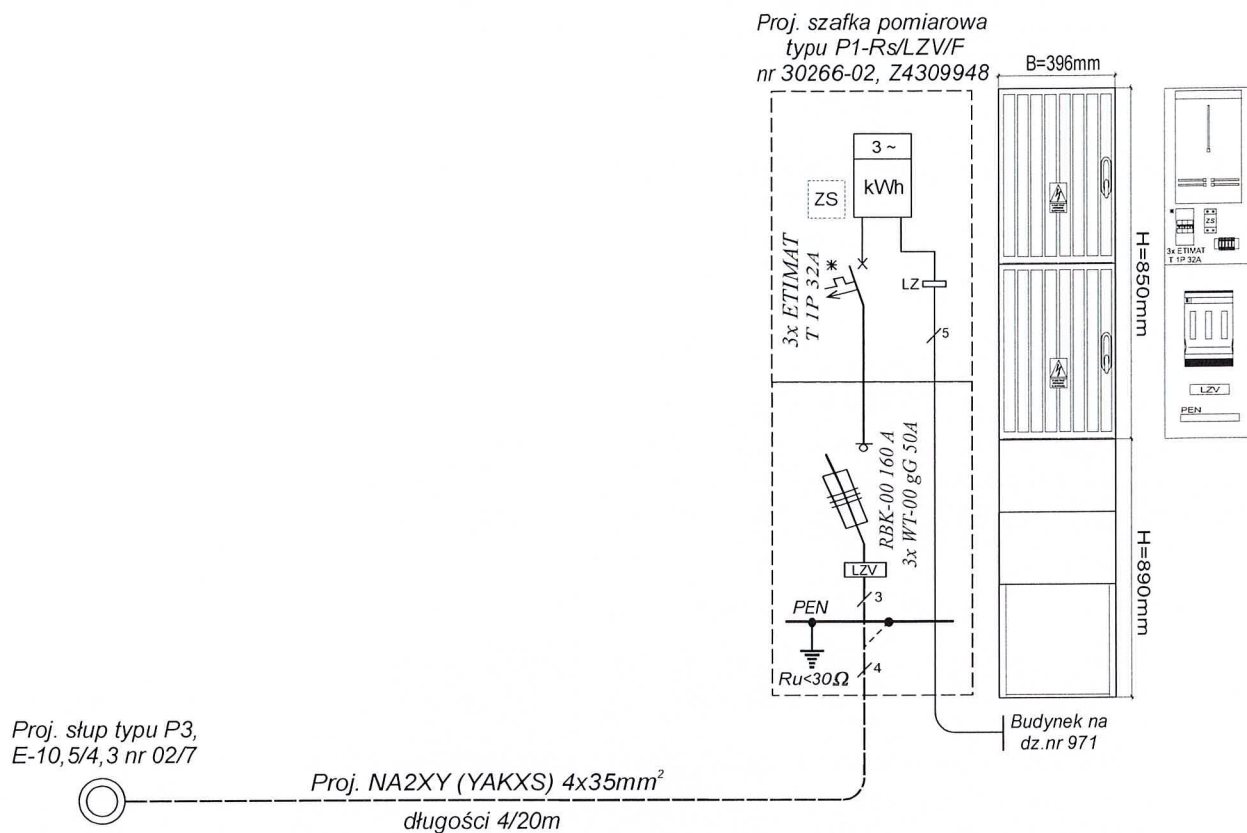


UWAGA: Po wykonaniu przyłącza na słupie nr 02/7 należy zamontować tabliczkę grawerowaną z opisem kierunku ZK nr 30266-02, Z4309948 a koniec kabla na słupie zabezpieczyć przed działaniem promieni UV głowicą termokurczliwą 4-żyłową typu SFEX 25-50.

Na całej długości trasy przyłącza na dnie wykopu 10cm pod układanym kablem należy wykonać uziom poziomy z taśmy stalowej ocynkowanej zgodnie z obowiązującymi standardami ENERGA-OPERATOR S.A..

W rozdzielnicy stacyjnej nn stacji transformatorowej nr 30266 należy wymienić w zabezpieczeniu obwodu nr 02 wkładki bezpiecznikowe na wkładki typu 3x WT-2 gG 80A.

Inwestor :	ENERGA-OPERATOR S.A. ul. Marynarki Polskiej 130, 80-557Gdańsk		
Obiekt :	Budowa przyłącza elektroenergetycznego kablowego 0.4kV do zasilania budynku na dz.nr 971, oraz przebudowa linii napowietrznej do 1kV wraz z przyłączami w m. Mikorzyn ul. Św. Idziego, Żwirowa gm. Kępno - zadanie nr OBI/43/2503244		
Zasilanie :	Stacja nr 30266 Mikorzyn - obwód nr 02, słup nr 7		
Temat :	Schemat zasilania - szafka pomiarowa typu P1-Rs/LZV/F		
Projektant : nr upr.	mgr inż. SYLWESTER KASPRZAK Upr. Kierownik Budowy i Robót w Specjalności Instalacyjno-Inżynierskiej w Zakresie Sieci i Instal. Elektrycznych Dec. UAN 7342-88/94 U.W. Kalisz 63-600 Kępno, ul. Osińska 39 a tel. (0-62) 78 228-79 0-606-646-775 NIP 619-190-27-67, Regon 301091550	Podpis :	data: 06.2026
Asystent projektanta :	mgr inż. Michał Kasprzak 63-600 Kępno, ul. Osińska 39A kom. 0 600 47 1 669 NIP 619-190-27-67, Regon 301091550 e-mail: mk.projektowanie@poczta.onet.pl	rys.nr	2

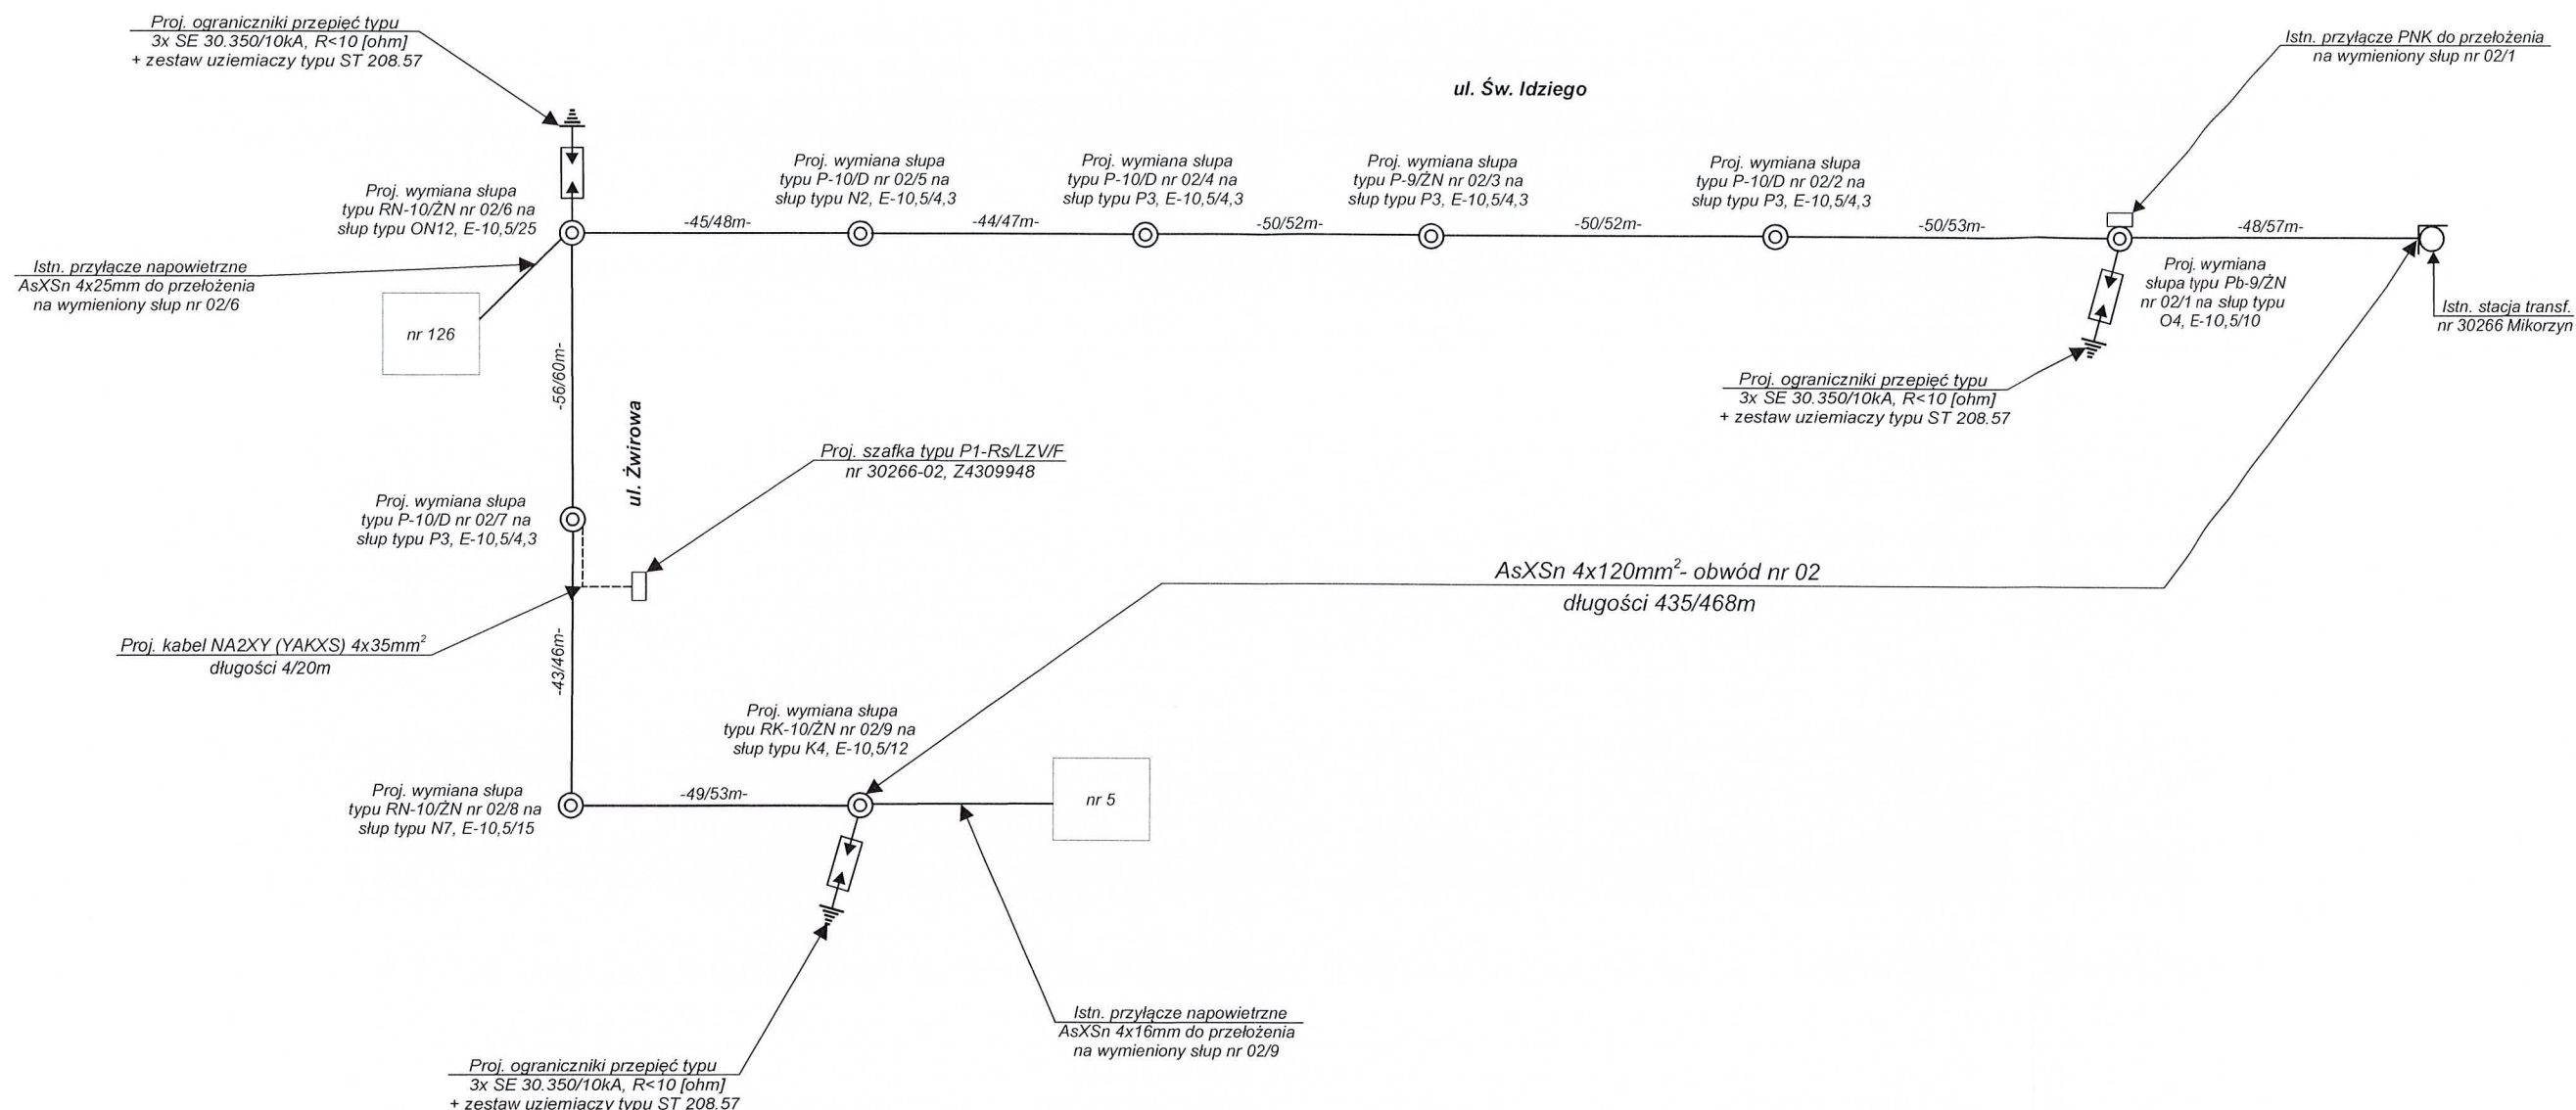


UWAGA: Zgodnie z przeprowadzonymi uzgodnieniami z właścicielem działki nr 650/1 prace należy prowadzić w okresie po 15.08.2026r. po żniwach. Termin rozpoczęcia prac uzgodnić z właścicielem działki z 10 dniowym wyprzedzeniem tel. 665 177 571.


Po wykonaniu przebudowy linii napowietrznej 0,4kV zaktualizować schemat i opaski kablowe w stacji transformatorowej nr 30266 Mikorzyn. Tabliczki z numeracją słupów wykonać z blachy aluminiowej zgodnie z obowiązującymi standardami ENERGA-OPERATOR S.A.

W rozdzielnicy stacyjnej w zabezpieczeniu obwodu nr 02 należy wymienić wkładki bezpiecznikowe na wkładki typu 3x WT-2 gG 80A.

Inwestor :	ENERGA-OPERATOR S.A. ul. Marynarki Polskiej 130, 80-557 Gdańsk		
Obiekt :	Budowa przyłącza elektroenergetycznego kablowego 0,4kV do zasilania budynku na dz.nr 971, oraz przebudowa linii napowietrznej do 1kV wraz z przyłączami w m. Mikorzyn ul. Św. Idziego, Żwirowa gm. Kępno - zadanie nr OBI/43/2503244		
Zasilanie :	30266Mikorzyn, obwód nr 02		
Temat :	Schemat ideowy jednokreskowy		
	imię i nazwisko :	Podpis :	data:
Projektant : nr upr.	tech SYLWESTER KASPRZAK Upr. Kierownik Budowy i Robót w Specjalności Instalacyjno-Inżynierskiej w Zakresie Sieci i Instal. Elektrycznych Dec. UAN 7342-88/94 U.W. Kalisz 63-600 Kępno, ul. Osińska 39 a tel. (0-62) 78 228-79 0-606-646-775 NIP 619-105-28-43 • Regon 250198528		06.2026
			skala:
Opracowanie :	mgr inż. Michał Kasprzak 63-600 Kępno, ul. Osińska 39A kom. 0 600 471 669 NIP 619-190-27-67, Regon 301091550 e-mail: mk.projektowanie@poczta.onet.pl		rys.nr 3

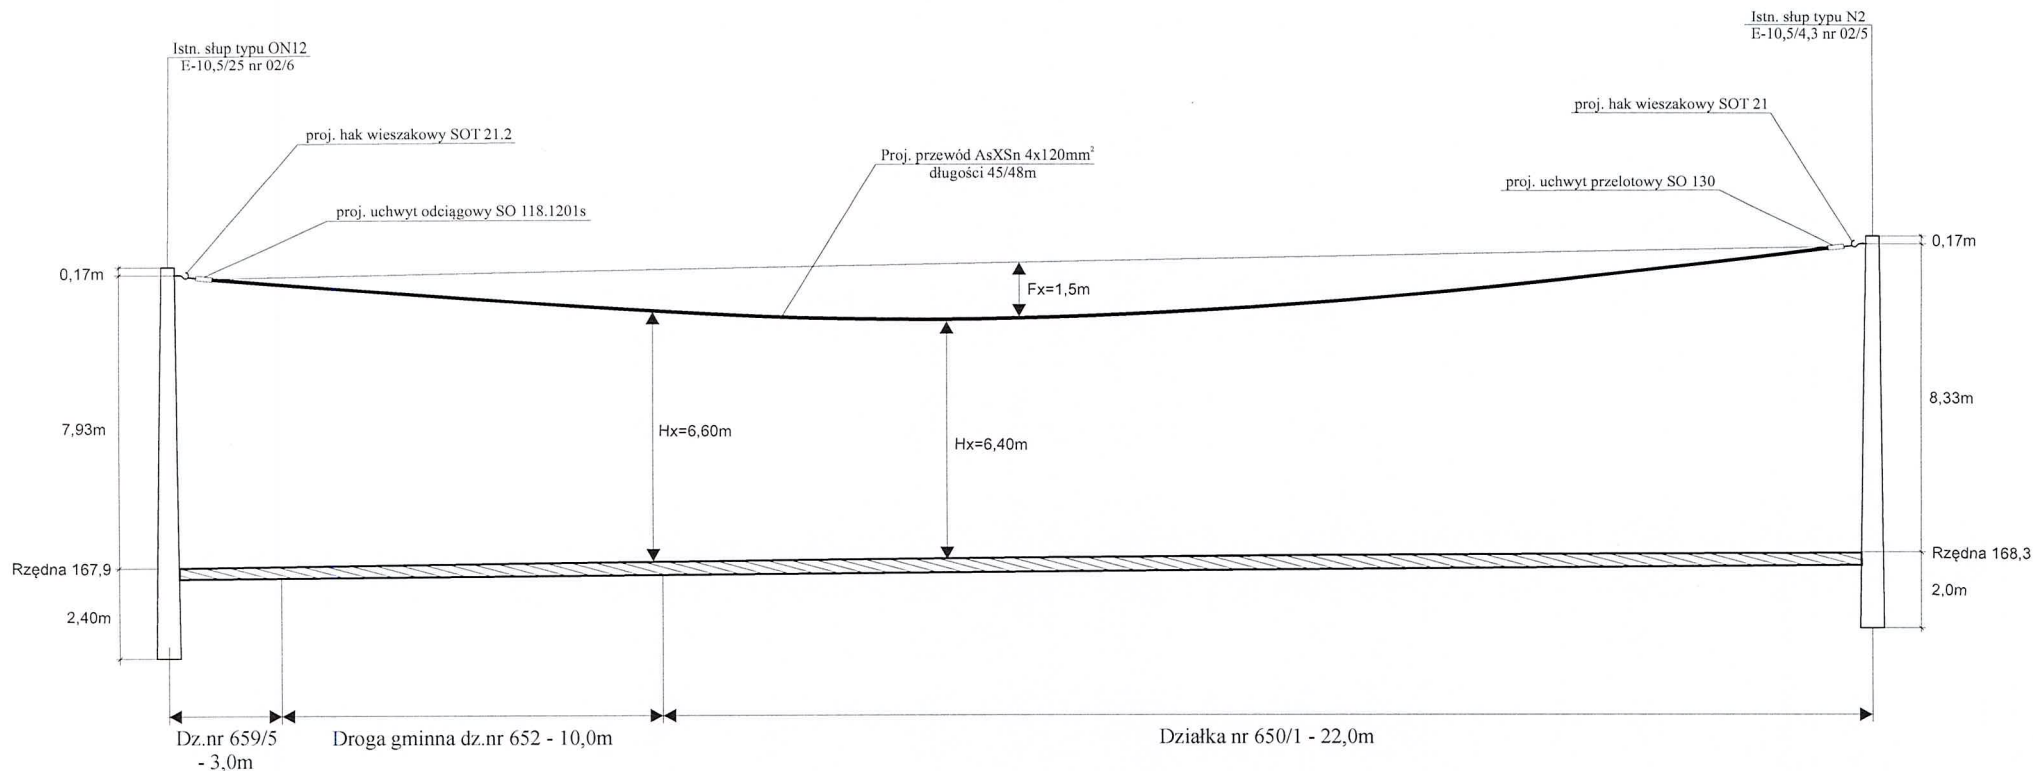


Inwestor :	ENERGA-OPERATOR S.A. ul. Marynarki Polskiej 130, 80-557 Gdańsk		
Obiekt :	Budowa przyłącza elektroenergetycznego kablowego 0,4kV do zasilania budynku na dz.nr 971, oraz przebudowa linii napowietrznej do 1kV wraz z przyłączami w miejscowości Mikorzyn ul. Zwirowa, Św. Idziego gm. Kępno - OBI/43/2503244		
Zasilanie :	30266 Mikorzyn, obwód nr 02		
Temat :	Schemat jednokreskowy - profil podłużny linii napowietrznej		
Projektant : nr upr.	imię i nazwisko MICHAŁ SYLWESTER KASPRZAK Upr. Kierownik Budowy i Robót w Specjalności Instalacyjno-Inżynierskiej w Zakresie Sieci i Instal. Elektrycznych Dec. UAN 7342-88/94 U.W. Kalisz 63-600 Kępno, ul. Osińska 39 a tel. (0-62) 78 228-79 0-606-646-775 NIP 619-105-28-43 • Regon 250198528	Podpis : 	data: 06.2025 skala: 1:200
Opracowanie :	PROJEKTOWANIE SIECI I INSTALACJI ELEKTRYCZNYCH mgr inż. Michał Kasprzak 63-600 Kępno, ul. Osińska 39A kom. 0 600 471 669 NIP 619-190-27-67, Regon 301091550 e-mail: mk.projektowanie@necza.onet.pl		rys.nr 4

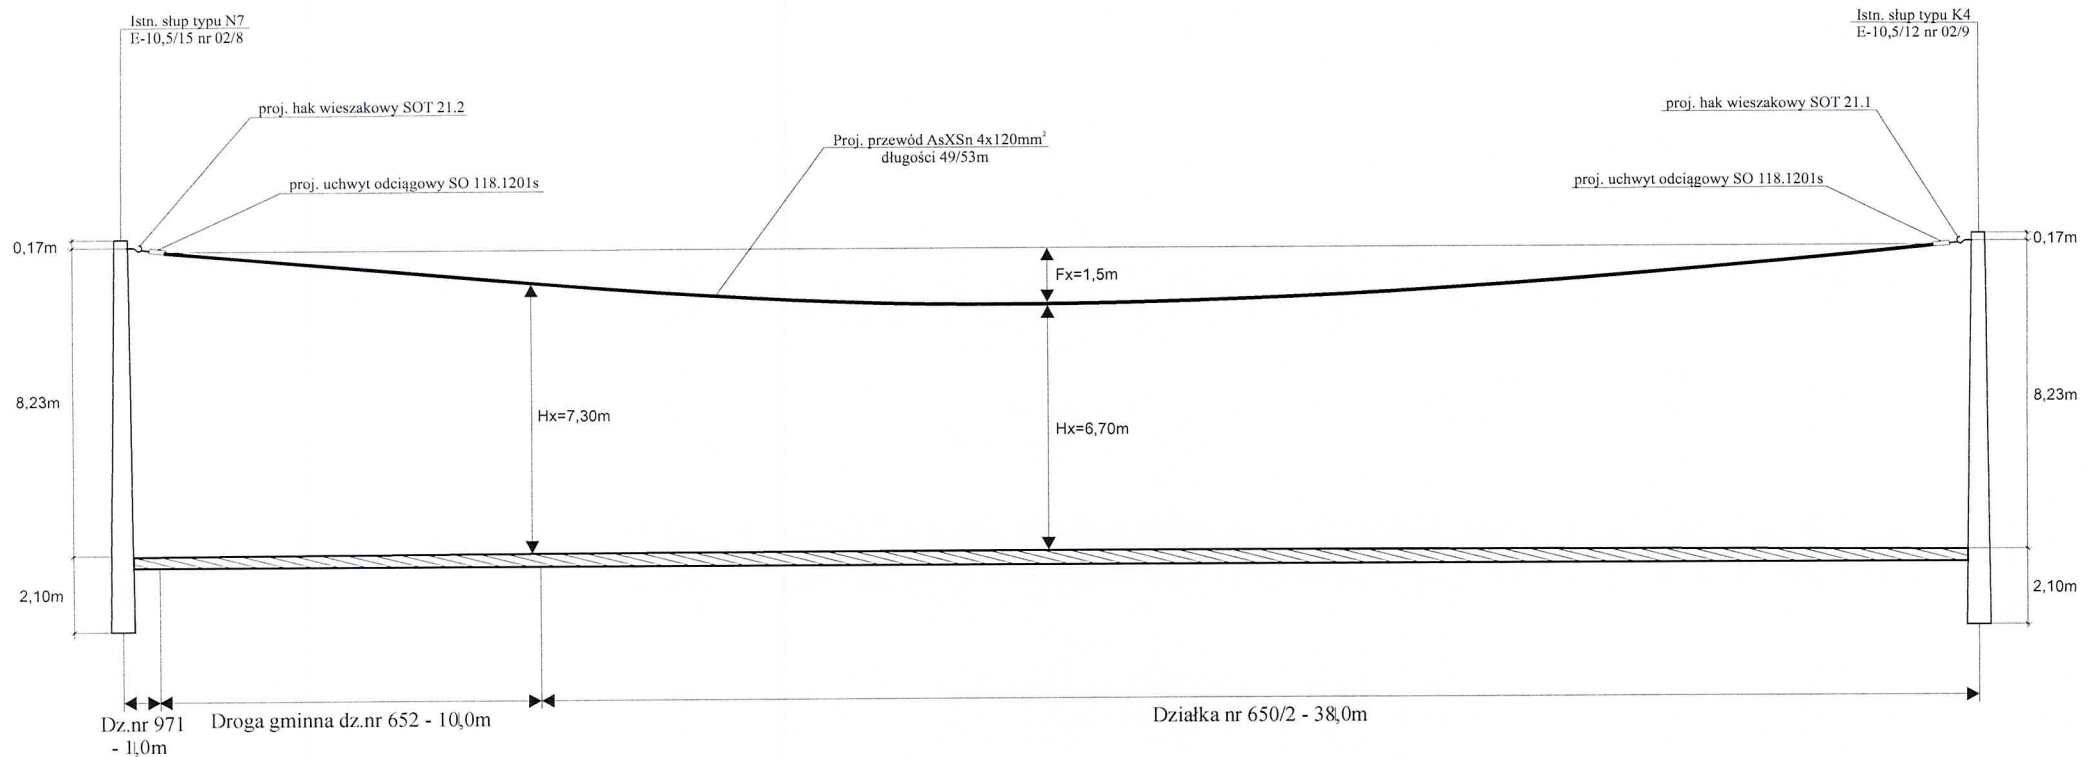

Inwestor :	ENERGA-OPERATOR S.A. ul. Marynarki Polskiej 130, 80-557 Gdańsk		
Obiekt :	Budowa przyłącza elektroenergetycznego kablowego 0,4kV do zasilania budynku na dz.nr 971, oraz przebudowa linii napowietrznej do 1kV wraz z przyłączami w miejscowości Mikorzyn ul. Żwirowa, Św. Idziego gm. Kępno - OBI/43/2503244		
Zasilanie :	30266 Mikorzyn, obwód nr 02		
Temat :	Schemat jednokreskowy - profil podłużny linii napowietrznej		
Projektant : nr upr.	imię i nazwisko Michał KASPRZAK Upr. Kierownik Budowy i Robót w Specjalności Instalacyjno-Inżynierskiej w Zakresie Sieci i Instal. Elektrycznych Dec. UAN 7342-88/94 U.W. Kalisz 63-600 Kępno, ul. Osińska 39 a tel. (0-62) 78 228-79 0-606-646-775 NIP 619-105-28-43 • Regon 250198528	Podpis : 	data: 06.2025
Opracowanie :	PROJEKTOWANIE SIECI I INSTALACJI ELEKTRYCZNYCH mgr inż. Michał Kasprzak 63-600 Kępno, ul. Osińska 39A kom. 0 600 471 669		skala: 1:200 rys.nr 5

NIP 619-190-27-67, Regon 301091550
e-mail: mk.projektowanie@poczta.onet.pl

Schemat stacji transformatorowej typu STN 22-20/630/1/II/Sp (E-13,5/17,5) nr 30266 Mikorzyn

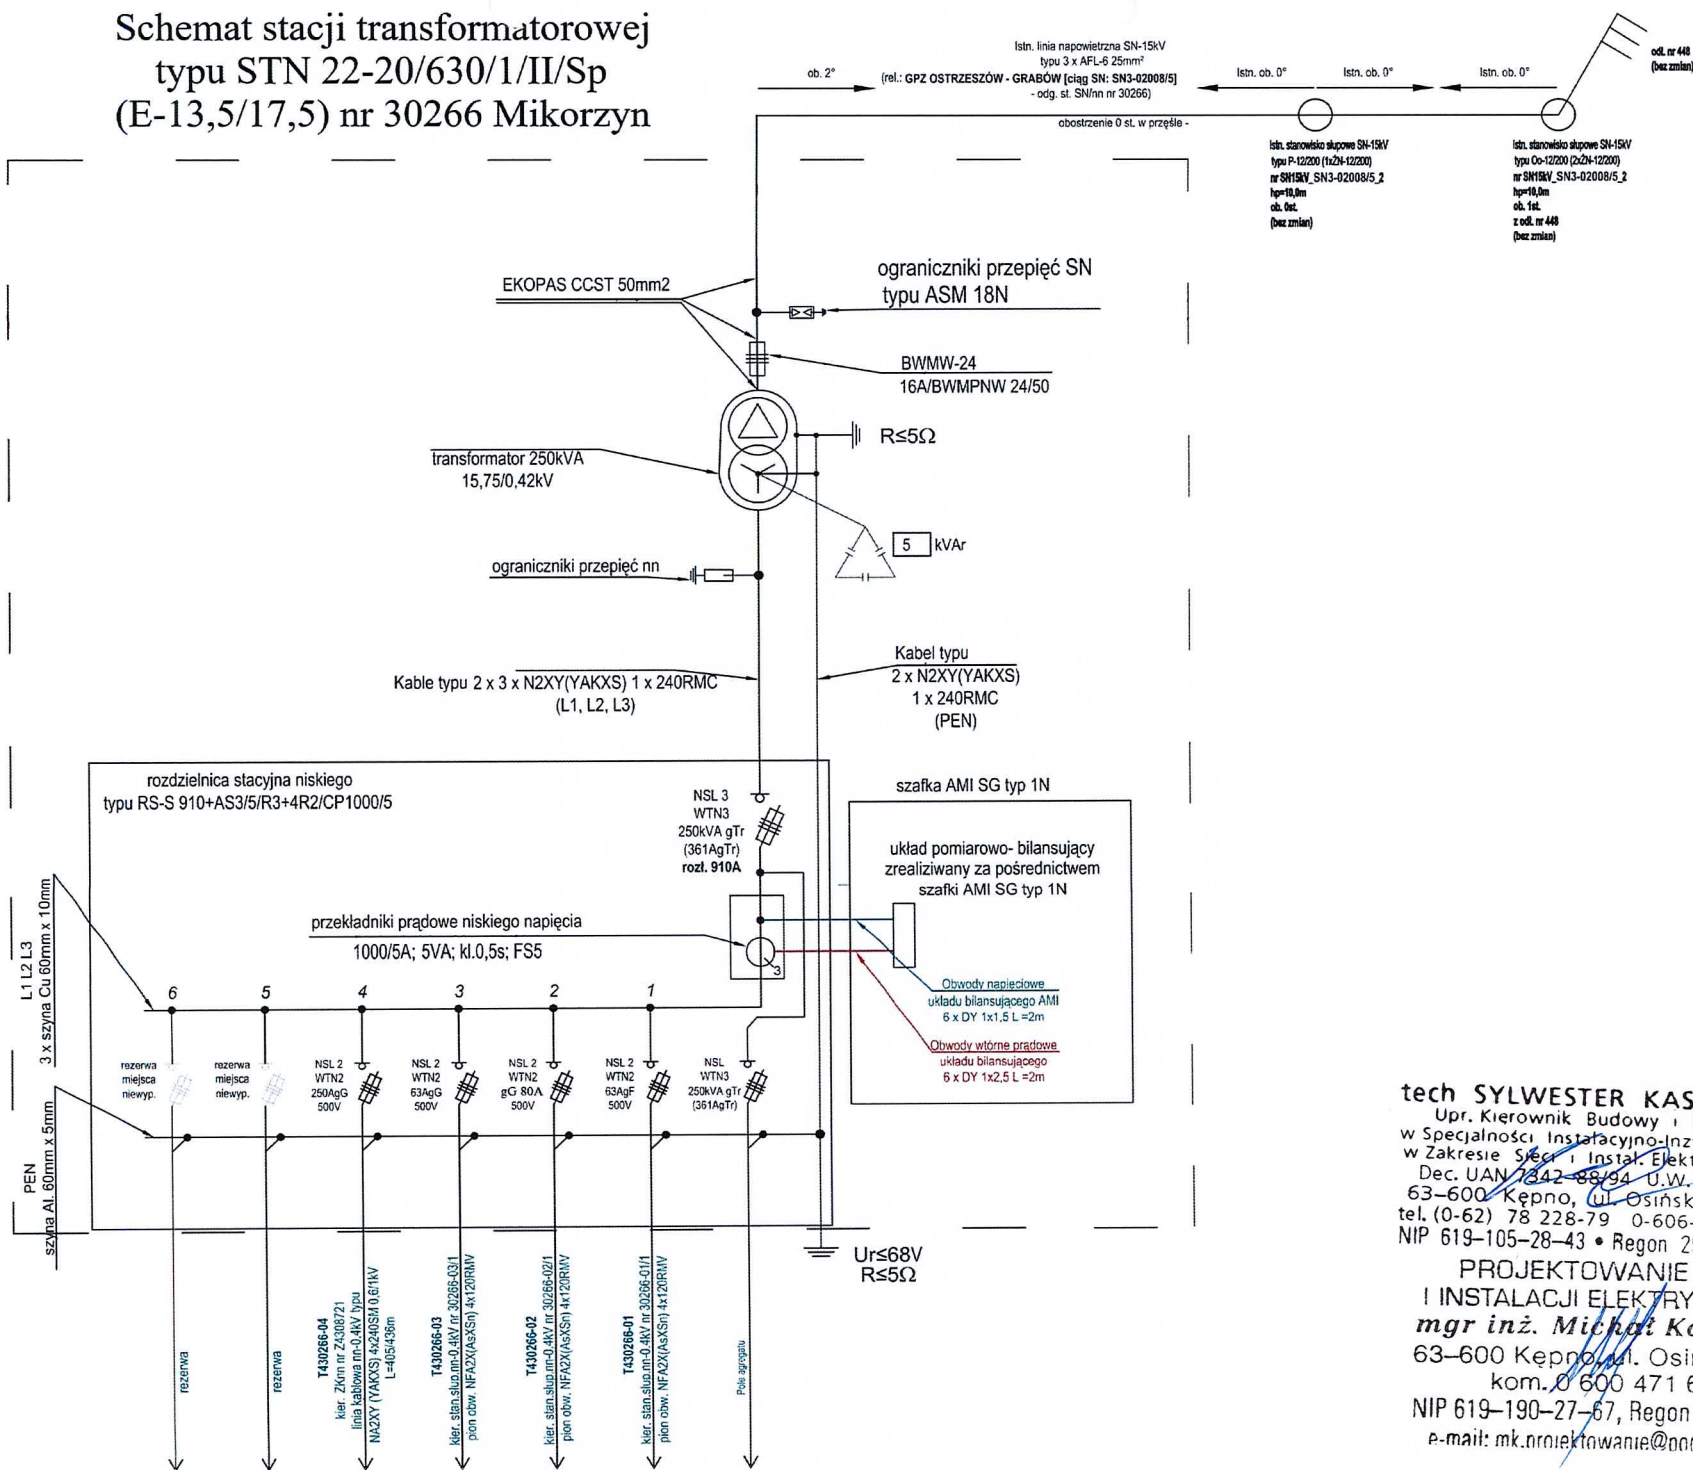

tech SYLWESTER KASPRZAK
Upr. Kierownik Budowy i Robót
w Specjalności Instalacyjno-Inżynierskiej
w Zakresie Sieci i Instal. Elektrycznych
Dec. UAN 7342-88/94 U.W. Kalisz
63-600 Kępno, ul. Osińska 39 a
tel. (0-62) 78 228-79 0-606-646-775
NIP 619-105-28-43 • Regon 250198528

**PROJEKTOWANIE SIECI
I INSTALACJI ELEKTRYCZNYCH**
mgr inż. Michał Kasprzak
63-600 Kępno, ul. Osińska 39A
kom. 0 600 471 669
NIP 619-190-27-67, Regon 301091550
e-mail: mk.projektowanie@poczta.onet.pl