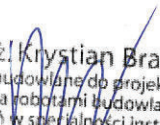


TOM I

PROJEKTU ZAGOSPODAROWANIA TERENU

Branża:	Elektroenergetyczna		
Kat. obiektu budowlanego	XXVI		
Nazwa zamierzenia budowlanego:	Budowa elektroenergetycznej sieci kablowej nn 0,4kV do zasilania zakładu produkcyjnego		
Nazwa obiektu:	Sieć kablowa nn 0,4kV		
Adres obiektu / Identyfikatory działek ewidencyjnych:	Pasłęk ul. Westerplatte dz. 13/19 obręb 0003 Pasłęk, jednostka ewidencyjna 280407_4 M.Pasłęk, powiat elbląski, województwo warmińsko-mazurskie		
Inwestor:	ENERGA - OPERATOR S.A. z siedzibą w Gdańsku ul. Marynarki Polskiej 130 80-557 Gdańsk		
Jednostka Projektowa:	ELVEN sp. z o.o. ul. Klimuszki 23, 82-300 Elbląg <u>elven@vp.pl</u>; tel. 516-383-743		
Nr OBI: OBI/21/2601004		Nr warunków: P/26/021177	
Opracował:	mgr inż. Magdalena Kojtko		
Projektant:	mgr inż. Krystian Brandt	upr. nr WAM/0008/PWOE/17 do projektowania i kierowania robotami budowlanymi bez ograniczeń w specjalności instalacyjnej w zakresie sieci, instalacji i urządzeń elektroenerget.	 mgr inż. Krystian Brandt uprawnienia budowlane do projektowania i kierowania robotami budowlanymi bez ograniczeń w specjalności instalacyjnej w zakresie sieci, instalacji i urządzeń elektrycznych i elektroenergetycznych Nr ewid. WAM/0008/PWOE/17
Data:	Elbląg, 11 sierpień 2026r.		

Z A Ś W I A D C Z E N I E

Na podstawie art. 30 ust. 5aa ustawy z dnia 7 lipca 1994 r. - Prawo budowlane (t.j. Dz. U. z 2026 r. poz. 524 ze zm.),

Starosta Elbląski zaświadcza,

iż brak jest podstaw do wniesienia sprzeciwu w sprawie zgłoszenia z dnia 12.08.2026 r., obejmującego budowę elektroenergetycznej sieci kablowej nn 0,4 kV z lokalizacją na działce nr 13/19 położonej w obrębie ewidencyjnym Pasłek 03, jednostka ewidencyjna Pasłek.

Niniejsze zaświadczenie uprawnia inwestora do rozpoczęcia robót budowlanych przed upływem terminu 21 dni na wniesienie sprzeciwu przez organ. W przypadku nierozpoczęcia wykonywania robót budowlanych przed upływem 3 lat od określonego w zgłoszeniu terminu ich rozpoczęcia, rozpoczęcie tych robót może nastąpić po dokonaniu ponownego zgłoszenia.

Zgodnie z art. 42 ust. 1 pkt 2 lit. b, ust. 4 ustawy z dnia 7 lipca 1994 r. - Prawo budowlane, przed rozpoczęciem robót budowlanych Inwestor jest obowiązany ustanowić kierownika budowy oraz przekazać kierownikowi budowy projekt budowlany.

Zgodnie z art. 45 ustawy z dnia 7 lipca 1994 r. - Prawo budowlane, w przypadku robót budowlanych wymagających ustanowienia kierownika budowy prowadzi się dziennik budowy.

Przed rozpoczęciem robót budowlanych inwestor występuje do organu administracji architektoniczno - budowlanej tj. Starosty Elbląskiego, z wnioskiem w celu:

- ostemplowania przedłożonego dziennika budowy w przypadku prowadzenia dziennika budowy w postaci papierowej, albo
 - rejestracji w systemie Elektroniczny Dziennik Budowy, zwanym „systemem EDB” w przypadku prowadzenia dziennika budowy w postaci elektronicznej (<https://e-dziennikbudowy.gunb.gov.pl/>),
- zgodnie z przepisami rozdziału 5a ustawy z dnia 7 lipca 1994 r. - Prawo budowlane.*

ADNOTACJA DOTYCZĄCA OPLATY SKARBOWEJ:

Oplatę skarbową w wysokości 105,00 zł uiszczono w dniu 12.08.2026 r. na konto nr 48 1160 2202 0000 0006 8166 7343 (Ustawa z dnia 16 listopada 2006 r. o opłacie skarbowej (t.j. Dz. U. z 2025 r. poz. 1154 ze zm.)).

Z up. STAROSTY**mgr inż. Marek Kowal****NACZELNIK**Wydziału Architektury i Budownictwa

Elektronicznie
podpisany przez
Marek Kowal
Data: 2026.09.01
14:57:30 +02'00'


Otrzymują:

1. ENERGA - OPERATOR S.A. – Pełnomocnik: P. Magdalena Kojtka
2. Powiatowy Inspektor Nadzoru Budowlanego w Elblągu
3. a/a

Zgodnie z art. 13 ust. 1 i 2 rozporządzenia Parlamentu Europejskiego i Rady (UE) 2016/679 z dnia 27 kwietnia 2016 r. w sprawie ochrony osób fizycznych w związku z przetwarzaniem danych osobowych i w sprawie swobodnego przepływu takich danych oraz uchylenia dyrektywy 95/46/WE (ogólne rozporządzenie o ochronie danych) (Dz. Urz. UE L 119 z 04.05.2016, str. 1), dalej „RODO”, informuję, że:


- 1) administratorem Pani/Pana danych osobowych jest Starostwo Powiatowe w Elblągu reprezentowane przez Starostę Elbląskiego, ul. Saperów 14A, 82-300 Elbląg, dane kontaktowe tel. 55 239 49 00, email: sekretariat@powiat.elblag.pl
- 2) w Starostwie Powiatowym w Elblągu powołano Inspektora Ochrony Danych (IOD); dane kontaktowe: ul. Saperów 14A, 82-300 Elbląg, tel.: 530 344 613, email: mfederewicz.iod@powiat.elblag.pl
- 3) Pani/Pana dane osobowe przetwarzane będą w celu realizowania obowiązków ustawowych Starosty Elbląskiego i Starostwa Powiatowego w Elblągu zgodnie z art. 6 ust. 1 lit c, d, e RODO, tj. przetwarzanie jest niezbędne do:
 - wypełnienia obowiązku prawnego ciążącego na administratorze,
 - ochrony żywotnych interesów osoby, której dane dotyczą lub innej osoby fizycznej;
 - wykonania zadania realizowanego w interesie publicznym lub w ramach sprawowania władzy publicznej powierzonej administratorowi;
- 4) odbiorcą Pani/Pana danych osobowych będą tylko podmioty uprawnione na podstawie przepisów prawa: m.in.: strony postępowania, konserwatorzy zabytków, minister właściwy w zakresie wnioskowanego odstępstwa, organy administracji rządowej, organy administracji samorządowej, sądy;
- 5) Pani/Pana dane osobowe pochodzą z dostępnych rejestrów publicznych, tj. z ewidencji gmin i budynków, ksiąg wieczystych nieruchomości.
- 6) dane nie będą przekazane do państwa trzeciego - poza Europejski Obszar Gospodarczy - lub do organizacji międzynarodowej;
- 7) Pani/Pana dane osobowe będą przetwarzane przez okres niezbędny do realizacji odpowiedniego celu przetwarzania wskazanego w pkt 3) oraz przechowywane i archiwizowane przez okres ustalony zgodnie z przepisami wydanymi na podstawie art. 6 ust. 2 i 2b ustawy z dnia 14 lipca 1983 r. o narodowym zasobie archiwalnym i archiwach oraz zgodnie z innymi obowiązującymi w tym zakresie przepisami prawa;
- 8) posiada Pani/Pan prawo dostępu do treści swoich danych oraz prawo ich sprostowania, usunięcia, ograniczenia przetwarzania, prawo do przenoszenia danych, prawo wniesienia sprzeciwu, prawo do cofnięcia zgody w dowolnym momencie bez wpływu na zgodność z prawem przetwarzania, którego dokonano na podstawie zgody przed jej cofnięciem;
- 9) posiada Pani/Pan prawo wniesienia skargi do Urzędu Ochrony Danych Osobowych ul. Stawki 2 00-193 Warszawa, gdy uzna Pani/Pan, że przetwarzanie danych osobowych dotyczących Pani/Pana narusza przepisy ogólnego rozporządzenia o ochronie danych osobowych z dnia 27 kwietnia 2016 r. (RODO);
- 10) podanie przez Panią/Pana danych osobowych jest wymogiem wynikającym z przepisów prawa. Konsekwencją niepodania danych będzie brak możliwości realizacji czynności urzędowych;
- 11) Pani/Pana dane nie będą przetwarzane w sposób zautomatyzowany w tym również w formie profilowania.

Firma:	ENERGA-OPERATOR SA z siedzibą w Gdańsku ul. Marynarki Polskiej 130, 80-557 Gdańsk		Investor:
ul. ks. A. Klimuski 23, 82-300 Elbląg e-mail: elven@vp.pl, tel. 516-383-743	Sp. z o.o.		
mgr inż. Krystian Brandt Upr. WAM0008PW0E17	Podpis:	Branża: Elektryczna	
mgr inż. Magdalena Kojtka	Podpis:	Data: 11.08.2026	
		faza: projekt	
Temat: Budowa elektroenergetycznej sieci kablowej nn 0,4kV do zasilania zakładu produkcyjnego			
Adres: Pasłę ul. Westerplatte dz. 13/19 obr. 0003 Pasłęk, gm. Pasłęk			
Nr OBI: OBI/21/2601004	Nr warunków: P/26/021177		
Nazwa rysunku: Schemat jednokreskowy układu zasilania			
Skala:	Nr projektu:	Nr rysunku: E-02	Nr ark.: -

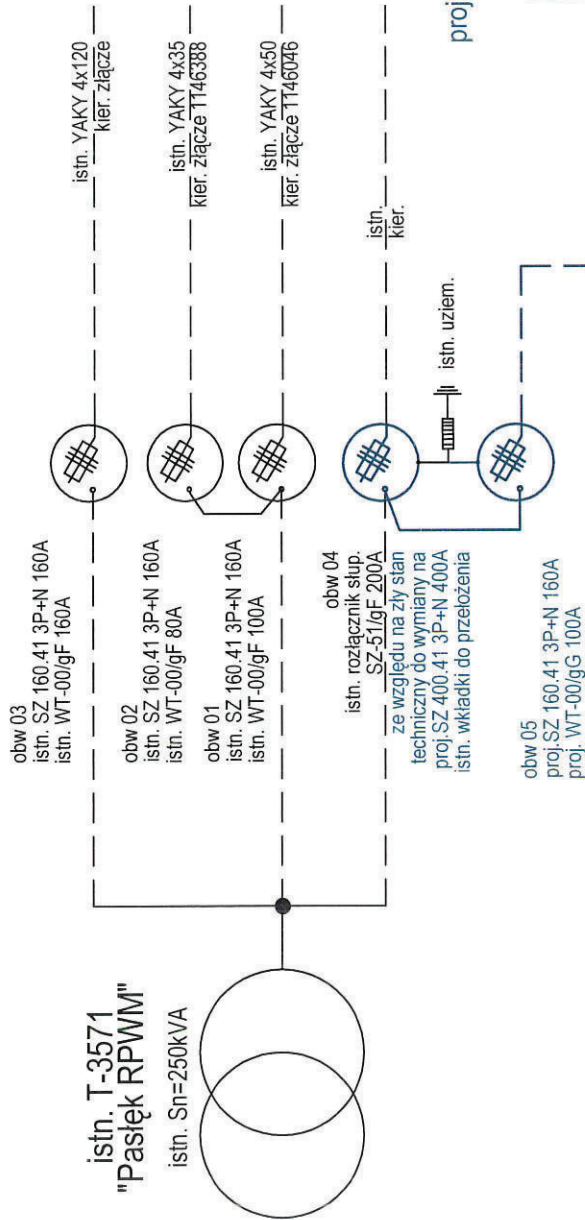

Z6703789

proj. złącze kablowo-pomiarowe
typu P1-Rs/LZV/F
(dz. nr 13/19- P/24/051323)

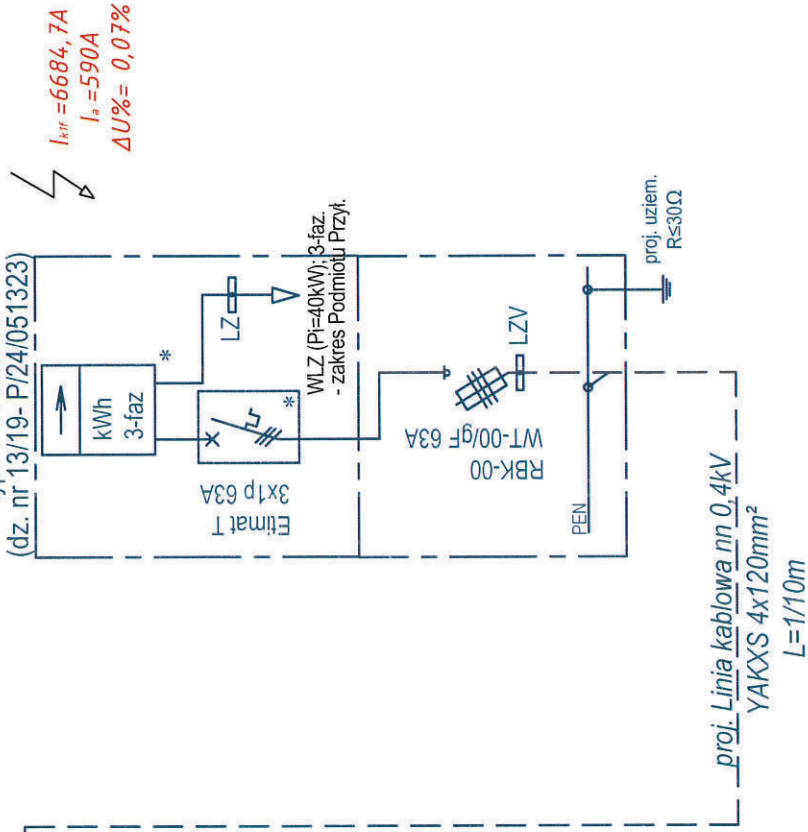

UWAGA

- Ochrona od porażeń zapewniona poprzez samoczynne szybkie wyłączanie zasilania
- Układ sieci TN-C

5991650.00

7412500.00

Poświadczam, że niniejszy dokument został opracowany w wyniku prac geodezyjnych i kartograficznych, których rezultaty zawiera operat techniczny pozytywnie zweryfikowany. Jednocześnie informuję, że jestem świadomy odpowiedzialności karnej za złożenie fałszywego oświadczenia.

Identyfikator zgłoszenia prac geodezyjnych GN.6640.1.787.2026

Organ służby geodezyjnej, który otrzymał zaopiniowanie Powiatowe w Elblągu

Wykonawca prac geodezyjnych Usługi Geodezyjne GEO-SERVICE Dawid Żmuda

Nr oraz data sporządzenia dokumentu zawierającego wyniki pozytywnej weryfikacji Protokół NR 1 z dni 13.07.2026

Imię i nazwisko oraz nr uprawnień zawodowych kierownika prac Krzysztof Mieszanek upr. 19794

WŁAŚCICIEL

Dawid Żmuda

mgr inż. Krzysztof Mieszanek
GEODETA UPRAWNIONY
nr upr. zaw. 19794

istn. stacja T-3571

- pkt przyłączenia do sieci

proj. rozłącznik bezp. SZ 160.41 3P+N 160A

proj. wkładki bezp. WT-00/gG 100A

istn. uziem.

z uwagi na zły stan techniczny należy

wymienić istn. rozłącznik słup na obw.04

proj. rozłącznik bezp. SZ 400.41 3P+N 400A

istn. wkładki bezp. WT-00/gF 200A

Rys. szczegółowy lokalizacji szafy
pomiar.

skala 1:100

proj. złącze kablowo-pomiarowe
typu P1-Rs/LZV/F
proj. uziem. R≤10Ω

 
proj. linia kablowa nn 0,4kV
typu YAKXS 4x120 (I=1/10m)

Poświadczam się za zgodność z
oryginałem kopię mapy do celów
projektowych

mgr inż. Krystian Brandt
uprawnienia budowlane do projektowania
i kierowania robotami budowlanymi
bez ograniczeń w specjalności instalacyjnej
w zakresie sieci, instalacji i urządzeń
elektrycznych i elektroenergetycznych
Nr ewid. WAM/0008/PWOE/17

5991600.00

7412650.00

Firma: ELVEN Sp. z o.o. ul. ks. A. Klimuski 23, 82-300 Elbląg e-mail: elven@wp.pl; tel. 516-383-743		Inwestor: ENERGA-OPERATOR SA z siedzibą w Gdańsku ul. Marynarki Polskiej 130, 80-557 Gdańsk	
Projektował: mgr inż. Krystian Brandt Upr. WAM/0008/PWOE/17	Podpis: 	Branża: Elektryczna	
Opracował(a): mgr inż. Magdalena Kojtko	Podpis: 	Data: 11.08.2026 faza: projekt	
Temat: Budowa elektroenergetycznej sieci kablowej nn 0,4kV do zasilania zakładu produkcyjnego			
Adres: Pasłęk ul. Westerplatte dz. 13/19 obr. 0003 Pasłęk gm. Pasłęk			
Nr OBI: OBI/21/2601004	Nr warunków: P/26/021177		
Nazwa rysunku: Projekt zagospodarowania terenu			
Skala: 1:500	Nr projektu:	Nr rysunku: E-01	Nr ark.:

Wykonawca roboty:

USŁUGI GEODEZYJNE
"GEO-SERVICE" DAWID ŻMUDA
82-300 ELBLĄG, BRZESKA 30,

Krzysztof Mieszanek upr. 19794

Dawid Żmuda

Mapa aktualna na dzień 06.07.2026

Nr ewidencji zgłoszenia: GN.6640.1.787.2026

LEGENDA:



proj. energetyczna sieć kablowa
nn 0,4kV typu YAKXS/NA2XY-O



proj. naziemne złącza rozdzielcze,
rozdzielczo-pomiarowe nn 0,4kV



kier. otwarcia drzwiczek



działki objęte inwestycją

MAPA DO CELÓW PROJEKTOWYCH

Skala 1:500

woj: warmińsko – mazurskie

powiat: elbląski

jednostka ewidencyjna: 280407_4 Pasłęk – Miasto

obręb : 0003 Pasłęk, dz. 13/19

obiekt: Pasłęk ul. Westerplatte

Nazwa układu współrzędnych płaskich prostokątnych: PL-2000/7

układu wysokości: PL-EVRF2007-NH

Oznaczenie granic obszaru,
który był przedmiotem aktualizacji