

Mapa do celów projektowych
skala 1:500

1. Układ współrzędnych prostokątnych płaskich – 2000 południk 18
2. Układ wysokościowy – PL-EVR2007-NH

Powiat: Koński
Jedn. ewidencyjna: 300909_2 – Gmina Olszówka
Obreń: 0019, Umień
IZPG: GK.6640.498.2026

Sporządził:
1. Usług Geodezyjne GEO-JARO
Jarosław Stanisławski
Zaświadczenie nr 62-660 JARO
mgr inż. Jarosław Stanisławski
nr upr. zawod. 22231

2. GEODETA UPRAWIENI
mgr inż. Jarosław Stanisławski
nr upr. zawod. 22231

Podpis jest przewidziany
Podpisane przez:
Data: 2026.03.23 08:50:36 CEST


UWAGA:
Nie wyklucza się istnienia w terenie innych przewodów o których brak informacji wynika z zaszłości historycznych lub niedopełnienia przepisów zgłoszenia do inwentaryzacji (Ustawa Prawo Geodezyjne i Kartograficzne Dz.U.30/1989, poz.163).

Oznaczenie granic obszaru, który był przedmiotem aktualizacji:

Data opracowania mapy: 23.03.2026r.

Przedmiotem jest niniejszy dokument, został opracowany w wyniku prac geodezyjnych i kartograficznych, których rezultaty zawiera operat techniczny pozytywnie zweryfikowany, dołączające informacje, że jest on świadomy odpowiedzialności karniej za złożenie fałszywego oświadczenia.	
Identyfikator zgłoszenia prac geodezyjnych	GK.6640.498.2026
Organ służby geodezyjnej, który otrzymał zgłoszenie	Starostwo Koński
Wykonawca prac geodezyjnych	Usług Geodezyjne GEO-JARO Jarosław Stanisławski Zaświadczenie nr 62-660 JARO tel. 663 181 089
Na coza dane sporządzonego dokumentu zawierającego wyniki pozyskanej weryfikacji	Protokół weryfikacji Nr 1 z dn. 31.03.2026r
Linie i oznaczenia oraz nr uprawnień zawodowych kierownika prac	mgr inż. Jarosław Stanisławski Nr uprawnień 22231

Szczegół lokalizacji złącza skala 1:250

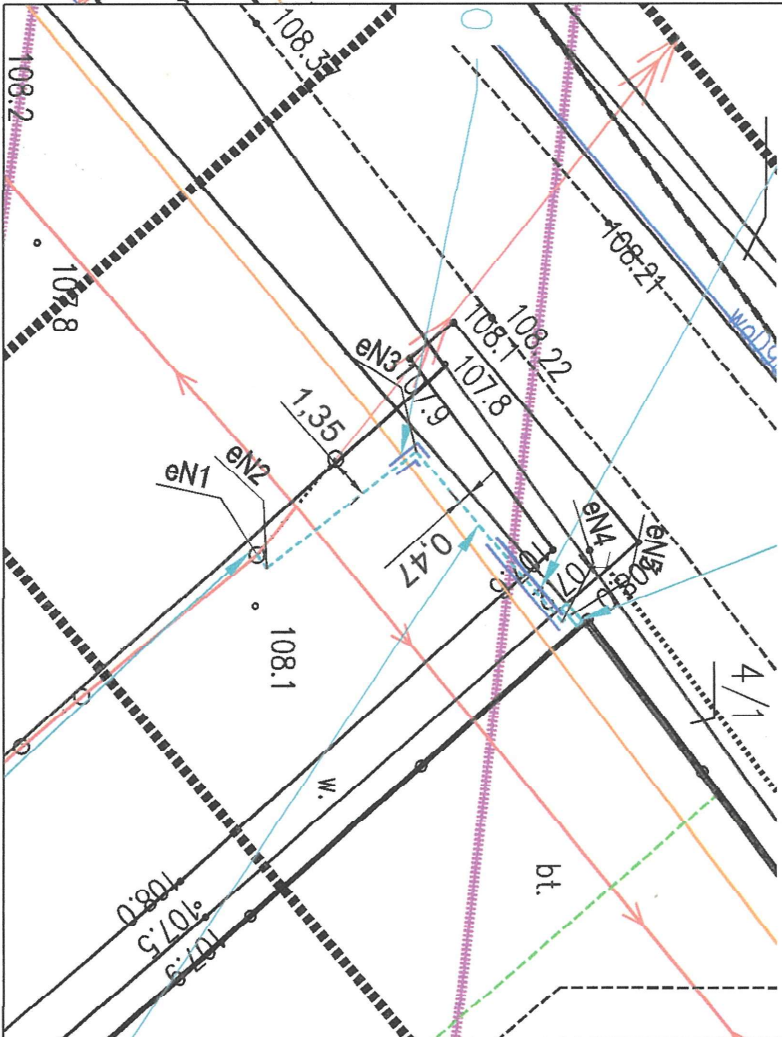

LEGENDA:

- Projekowane złącze kablowe
- Projekowana linia kablowa
- Projekowana rura osłonowa

WYKAZ WSPÓŁRZĘDNYCH:


eN1	5782678.98	6555866.88
eN2	5782679.30	6555867.32
eN3	5782684.26	6555863.49
eN4	5782689.07	6555869.16
eN5	5782689.39	6555868.91

2154 Lokalizacja urządzeń melioracji wodnych - urządzeń drenarskich szczegóły w cz. opisowej projektu

UWAGI!

Niniejszy egzemplarz mapy jest wydrukiem komputerowym mapy sytuacyjno - wysokościowych do celów projektowych w skali 1:500. Prace geodezyjne zostały zgłoszone w Ośrodku Geodezyjnym w Kole pod nr GK.6640.498.2026 i zatwierdzone przez Starostę Końskiego w dniu 30.03.2026r. Protokół Weryfikacji nr 1

Za zgodność z oryginałem: Paweł Szewczyk

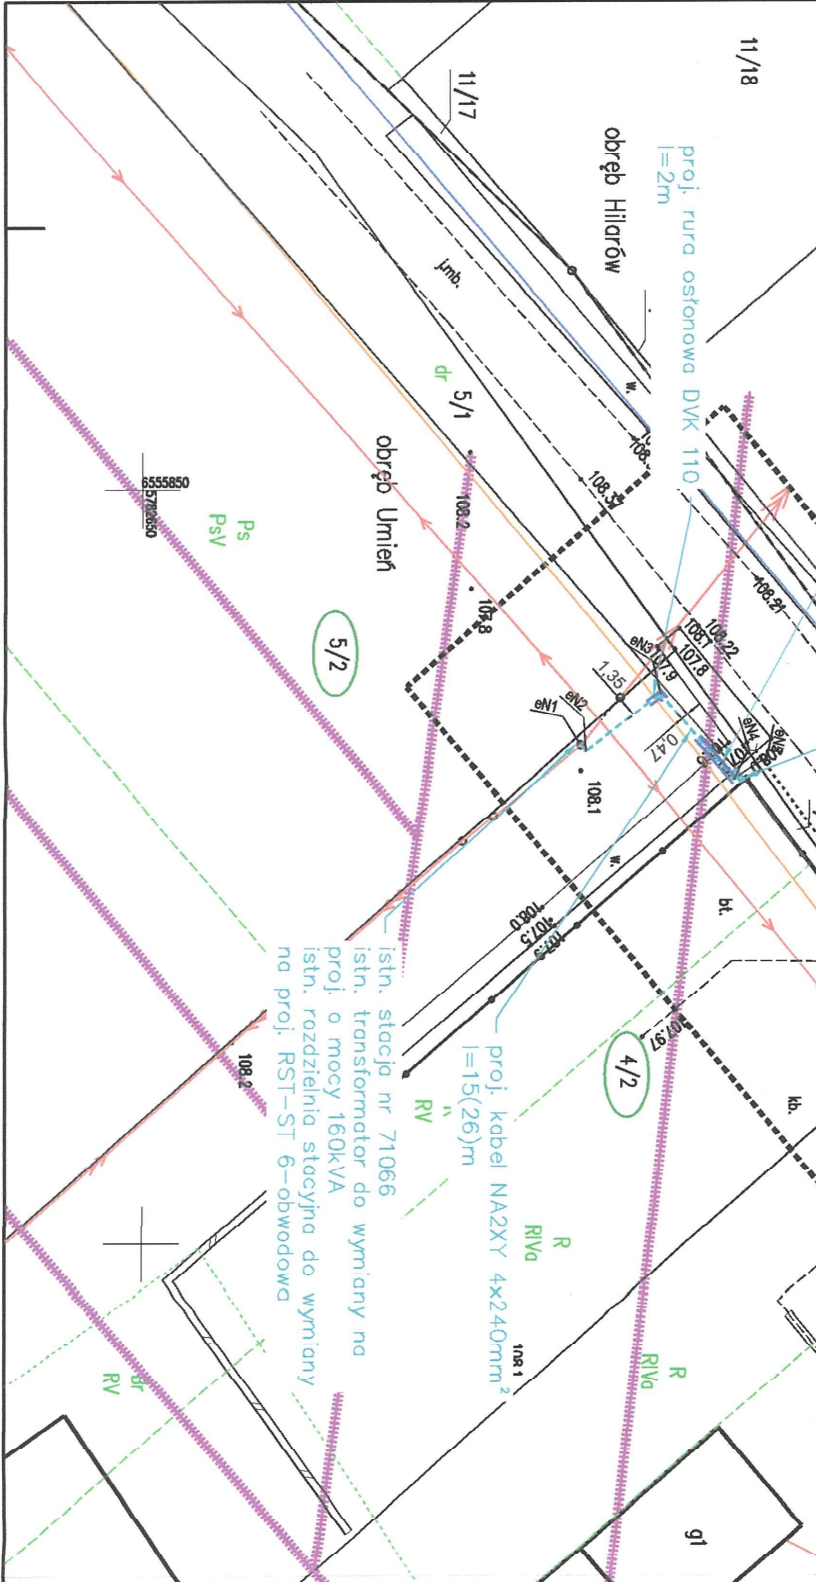

Inwestor: Energa operator		Wykonawca: KRISPLAN Krzysztof Cybulski	
Energa - Operator S.A. z siedzibą w Gdańsku, ul. Marynarki Polskiej 130, 80-557 Gdańsk		KRISPLAN Krzysztof Cybulski 99-210 Umień ul. Dąbska 64 tel. 667-367-124 e-mail: biuro@krisplan.pl	
Nr OBI:	OBI 47 2600254	Nr Umowy:	KJ00776/26
Nr Warunków:	P/25/100906	Nr Stacji:	71066 UMIEŃ
Nazwa zadania:	BUDOWA ELEKTROENERGETYCZNEJ LINII KABLOWEJ NN, WYMIANA ROZDZIELNICZY STACYJNEJ WRAZ Z PONIEM GŁÓWNYM DLA ZASILANIA DZIAŁKI NR 3/2, 4/2 W M. UMIEŃ 68, GM. OLSZÓWKA		
Adres zadania:	UMIEŃ, GMINA OLSZÓWKA		
Branża:	ELEKTROENERGETYCZNA		
Stadium:	PROJEKT TECHNICZNY		
Imię i nazwisko:	Imię i nazwisko:	Nr uprawnień:	Data
Projektant:	mgr inż. PAWEŁ SZEWCZYK	INSTALACYJNA	07.2026
Opracował:	mgr inż. SYLWESTER SMOLARZ	L00/2703/PWOE/15	
Opracował:	mgr inż. KRZYSZTOF CYBULSKI		
Tytuł rysunku:	PROJEKT ZAGOSPODAROWANIA TERENU		
Skala rysunku	1:500	Formot	297X420
Nr rysunku	E-01		

