

USŁUGI GEODEZYJNE
mgr inż. Jan Stelmach
09-100 Płońsk, ul. Płocka 69 p. 4
tel.: (23) 662 14 03, 662 53 27
NIP: 567-103-63-70


Mapa d/c projektowych

142009_2 Płońsk
17 Lisewo dz. 92/14
7.182.16.1933, 2411, 2413

skala 1:500

GG.6640.78.2025

Nie badano siłowności gruntowych
Dokładność położenia punktów granicznych: 0.00 - 0.10 m
UKI: współrzędnych 2000 pas 7
UKI: wysokości EVR2007

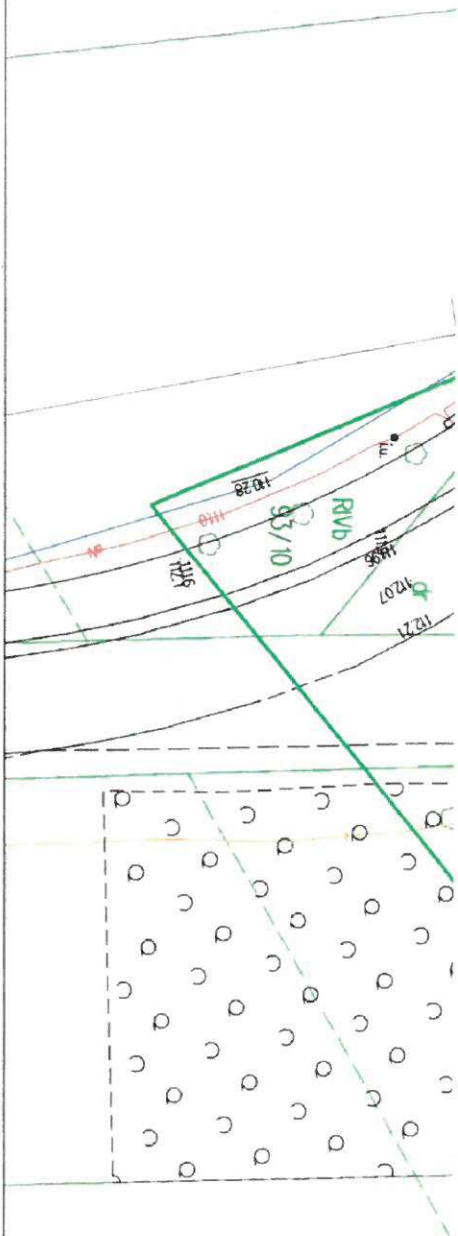

Oświadczam, że niniejszy dokument został opracowany w wyniku prac geodezyjnych, wykonanych przez mgr inż. Jana Stelmacha upr. Nr 8858, zgłoszonych Staroście Płońskiemu pod nr GG.6640.78.2025, których rezultat zawiera operat techniczny pozytywnie zweryfikowany protokołem weryfikacji nr GG.6640.78.2025.1 z dnia 26.02.2025 r.

Jestem świadomy odpowiedzialności karnej za złożenie fałszywego oświadczenia

Uwaga:

Poza wykazanymi na niniejszej mapie urządzeniami podziemnymi nie wyklucza się istnienia w terenie innych, dla których brak informacji branżowych i nie zostały odnalezione w czasie inwentaryzacji geodezyjnej

mgr inż. Jan Stelmach
Jan Stelmach
GEODETA UPRAWNIONY
UPR. NR 8858

		Wykonawca: GF-INVEST Przykaze kablowe RV z szporem kablowo-pomiarowym nR do zastawki w energoelektrycznej nr 92/14 w	
Tytuł projektu: Projekt zagospodarowania terenu		Skala: 1:500	
Nazwa inwestycji: Budowa kablowo-pomiarowego nR do zastawki w energoelektrycznej nr 92/14 w	Inwestor: Zarząd Gminy i Miasta Wrocław	Data: 2014 r.	Strona: 1
Projektant: mgr inż. Tomasz Kozłowski	Data: 2014 r.	Data: 2014 r.	Data: 2014 r.

