


Wzrost dziecka, którego dokument został opracowany w wyniku prac ginekologicznych i kardiologicznych, których rezultaty zawiera operat techniczny pożywnie zweryfikowany. Jednocześnie informuję, że jestem świadomy odpowiedzialności karnej za złożenie fałszywego oświadczenia.	
Identyfikacja zgłoszenia prac ginekologicznych	GG 6640.52.0206
Organ służby ginekologicznej, który otrzymał zgłoszenie	Starosta Płońsk
Wykonawca prac ginekologicznych nr oraz data sporządzenia dokumentu zawierającego wynik pożywnie zweryfikacji	MM3 SP z o.o. Protokół z wyznaczeń nr GG 6640.52.0206_2 z dnia 12.02.2026 r.
Inicj i nazwisko oraz nr uprawnień zawodowych kierownika prac	Sebastian Perzanek nr uprawnień 23644 załącz 1
Podpis kierownika prac	Dokument podpisano elektronicznie

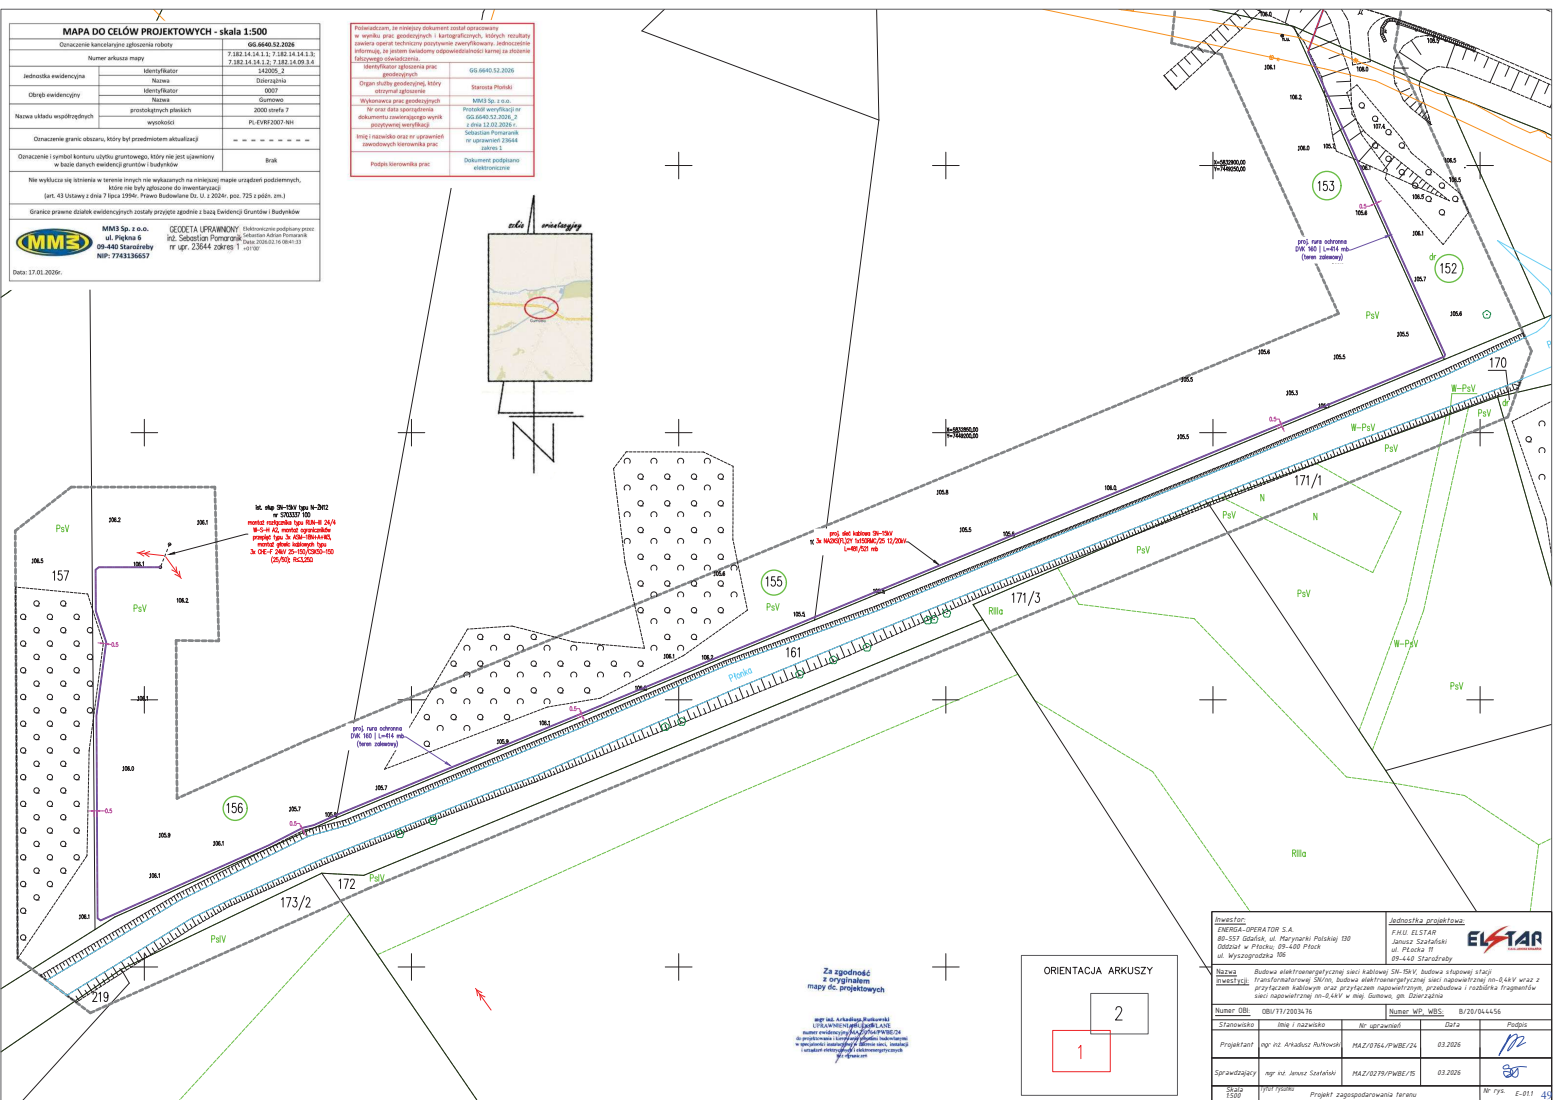

MAPA DO CELÓW PROJEKTOWYCH - skala 1:500

Oznaczenie konkretnego zgłoszenia roboty: **05.6045.02.2026**

Numer arkusza mapy	7.182.14.14.1.1, 7.182.14.14.1.3, 7.182.14.14.1.2, 7.182.14.09.3.4
Jednostka ewidencyjna	420205.2
Obiekt ewidencyjny	00007
Nazwa	Dzielnica
Nazwa składowa współrzędnych	2000 zmieta 7
Wysokość	PN-424912007-401

Oznaczenie granic obszaru, który był przedmiotem aktualizacji: - - - - -

Oznaczenie i symbol konturu użytku gruntowego, który nie jest składowy w bieżącej ewidencji gruntów i budynków: Brak

Nie wykazuje się informacji o terenie innych niż wykazanych na niniejszej mapie urządzeń podziemnych, które nie były zgłoszone do inwentaryzacji (art. 43 Ustawy z dnia 7 lipca 2016r. Prawo budowlane Dz. U. z 2016r. poz. 725 z późn. zm.)


Granice prawne działek ewidencyjnych zostały przyjęte zgodnie z bazą Ewidencji Gruntów i Budynków

MM3 Sp. z o.o.
ul. Piłsudskiego 6
05-440 Stankowice
NIP: 7743136637

GEODETA UPSURWIKOWY
mgr. Sebastian Pomorski
Dział 2003.02.16.0041.03
101070

Data: 17.03.2026r.

Podsumowanie, że niniejszy dokument został sporządzony w wyniku pracy geodety projektowego i kierownika robót, których rezultaty zawiera raport techniczny posadowienia uwzględniającego, jednocześnie odwołując się do protokołu pomiarów terenowych i do planu sytuacyjnego.	
Geodeta projektowy	05.6045.02.2026
Organ służby geodetyzacji, który wykonał aktualizację	Starostwo Powiatowe
Wykonawca prac geodetyzacyjnych	MM3 Sp. z o.o.
Wzrost data sporządzenia dokumentu inwentaryzacyjnego	Protokół ewidencji nr 05.6045.02.2026.2 z dnia 12.03.2025 r.
Imię i nazwisko osoby, na którą przeniesiono obowiązki kierownika prac	Sebastian Pomorski nr uprawnień 23844 101070
Podpis kierownika prac	Dokument podpisano elektronicznie

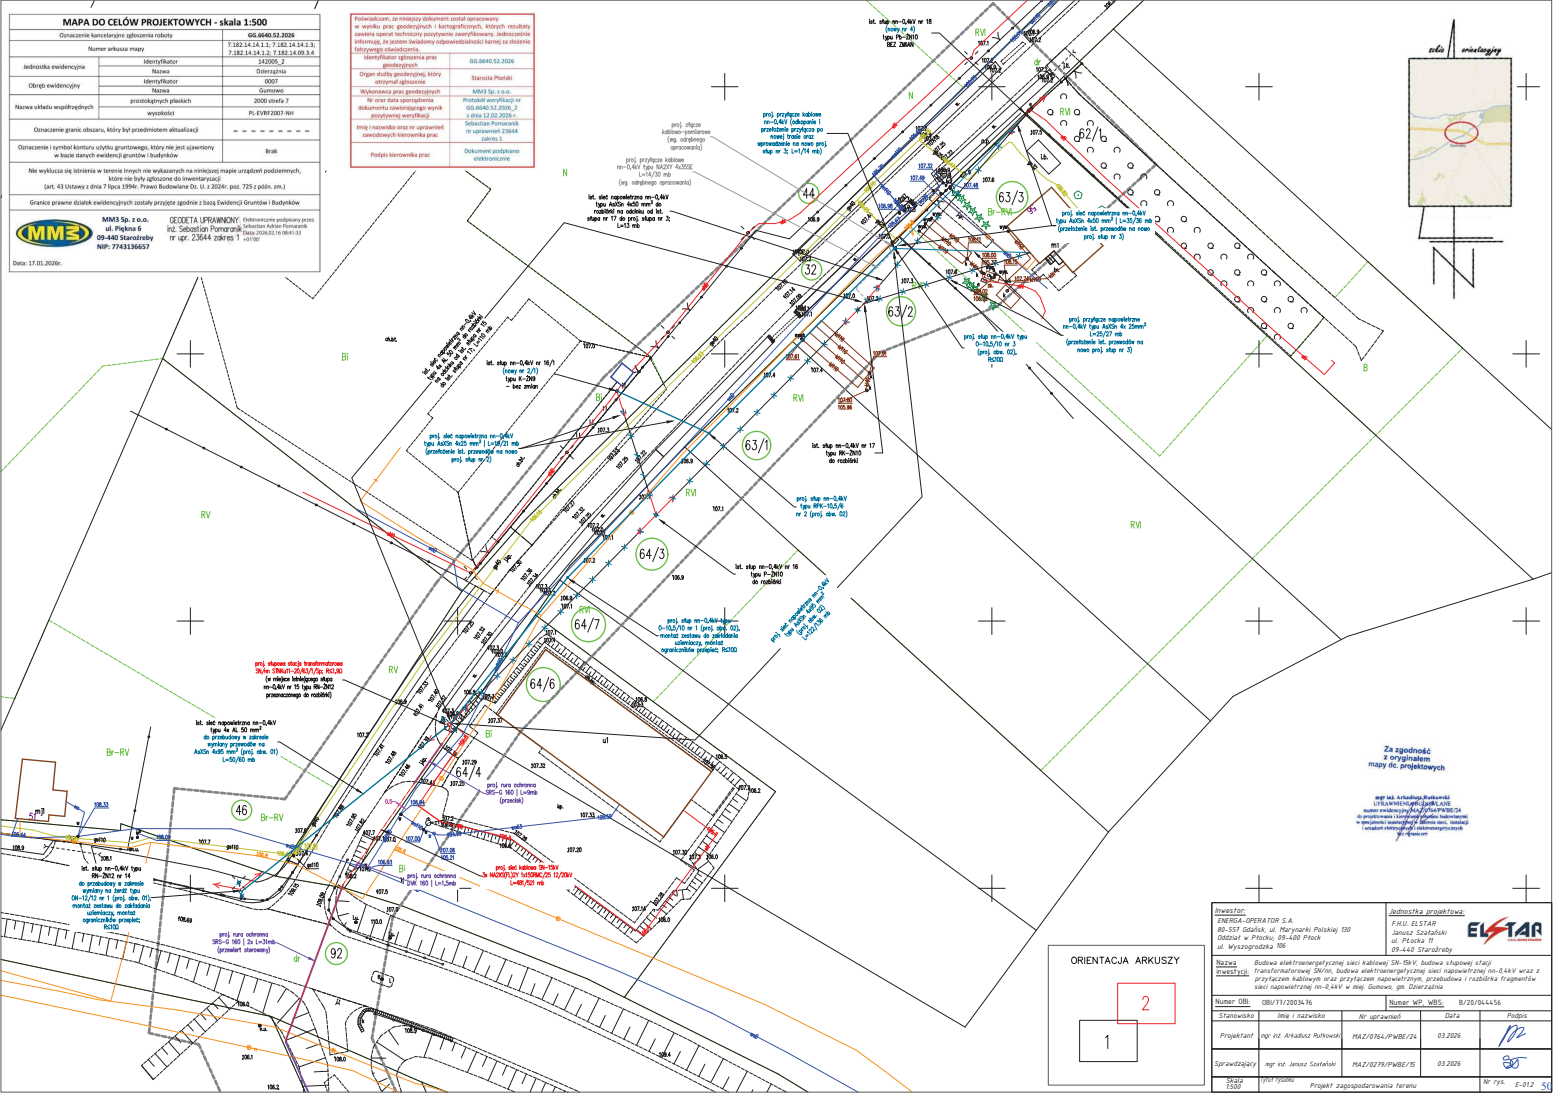

Inwestor: ENERGA-OPERATOR S.A. ul. Słowackiego 10 05-440 Stankowice		Jednostka projektowa: ELSTAR Janusz Szafarski ul. Piłsudskiego 7 05-440 Stankowice	
Miejsce: Budowa elektroenergetycznej sieci kablowej 0-10kV. Budowa i naprawy sieci transformatorowej 0-10kV. Budowa elektroenergetycznej sieci napowietrznej 0-10kV wraz z przyłączami kablowymi oraz przyłączeniami przyziemnymi, rozdzielnicami i rozdzielnicami fragmentów sieci napowietrznej 0-10kV w miej. Gutkowo, gm. Chładowa.		Numer MP: 05.6045.02.2026	
Numer OBI: 05.6045.02.2026.16	Stratowski	Imię i nazwisko	Nr uprawnień
Projektant	mgr inż. Arkadiusz Rutkowski	MAZ/0764/PWBE/24	03.2026
Sprawdzający	mgr inż. Janusz Szafarski	MAZ/0764/PWBE/15	03.2026
Wzrost	17.03.2026	Projekt zagospodarowania terenu	05.6045.02.2026

ORIENTACJA ARKUSZY

2

1