


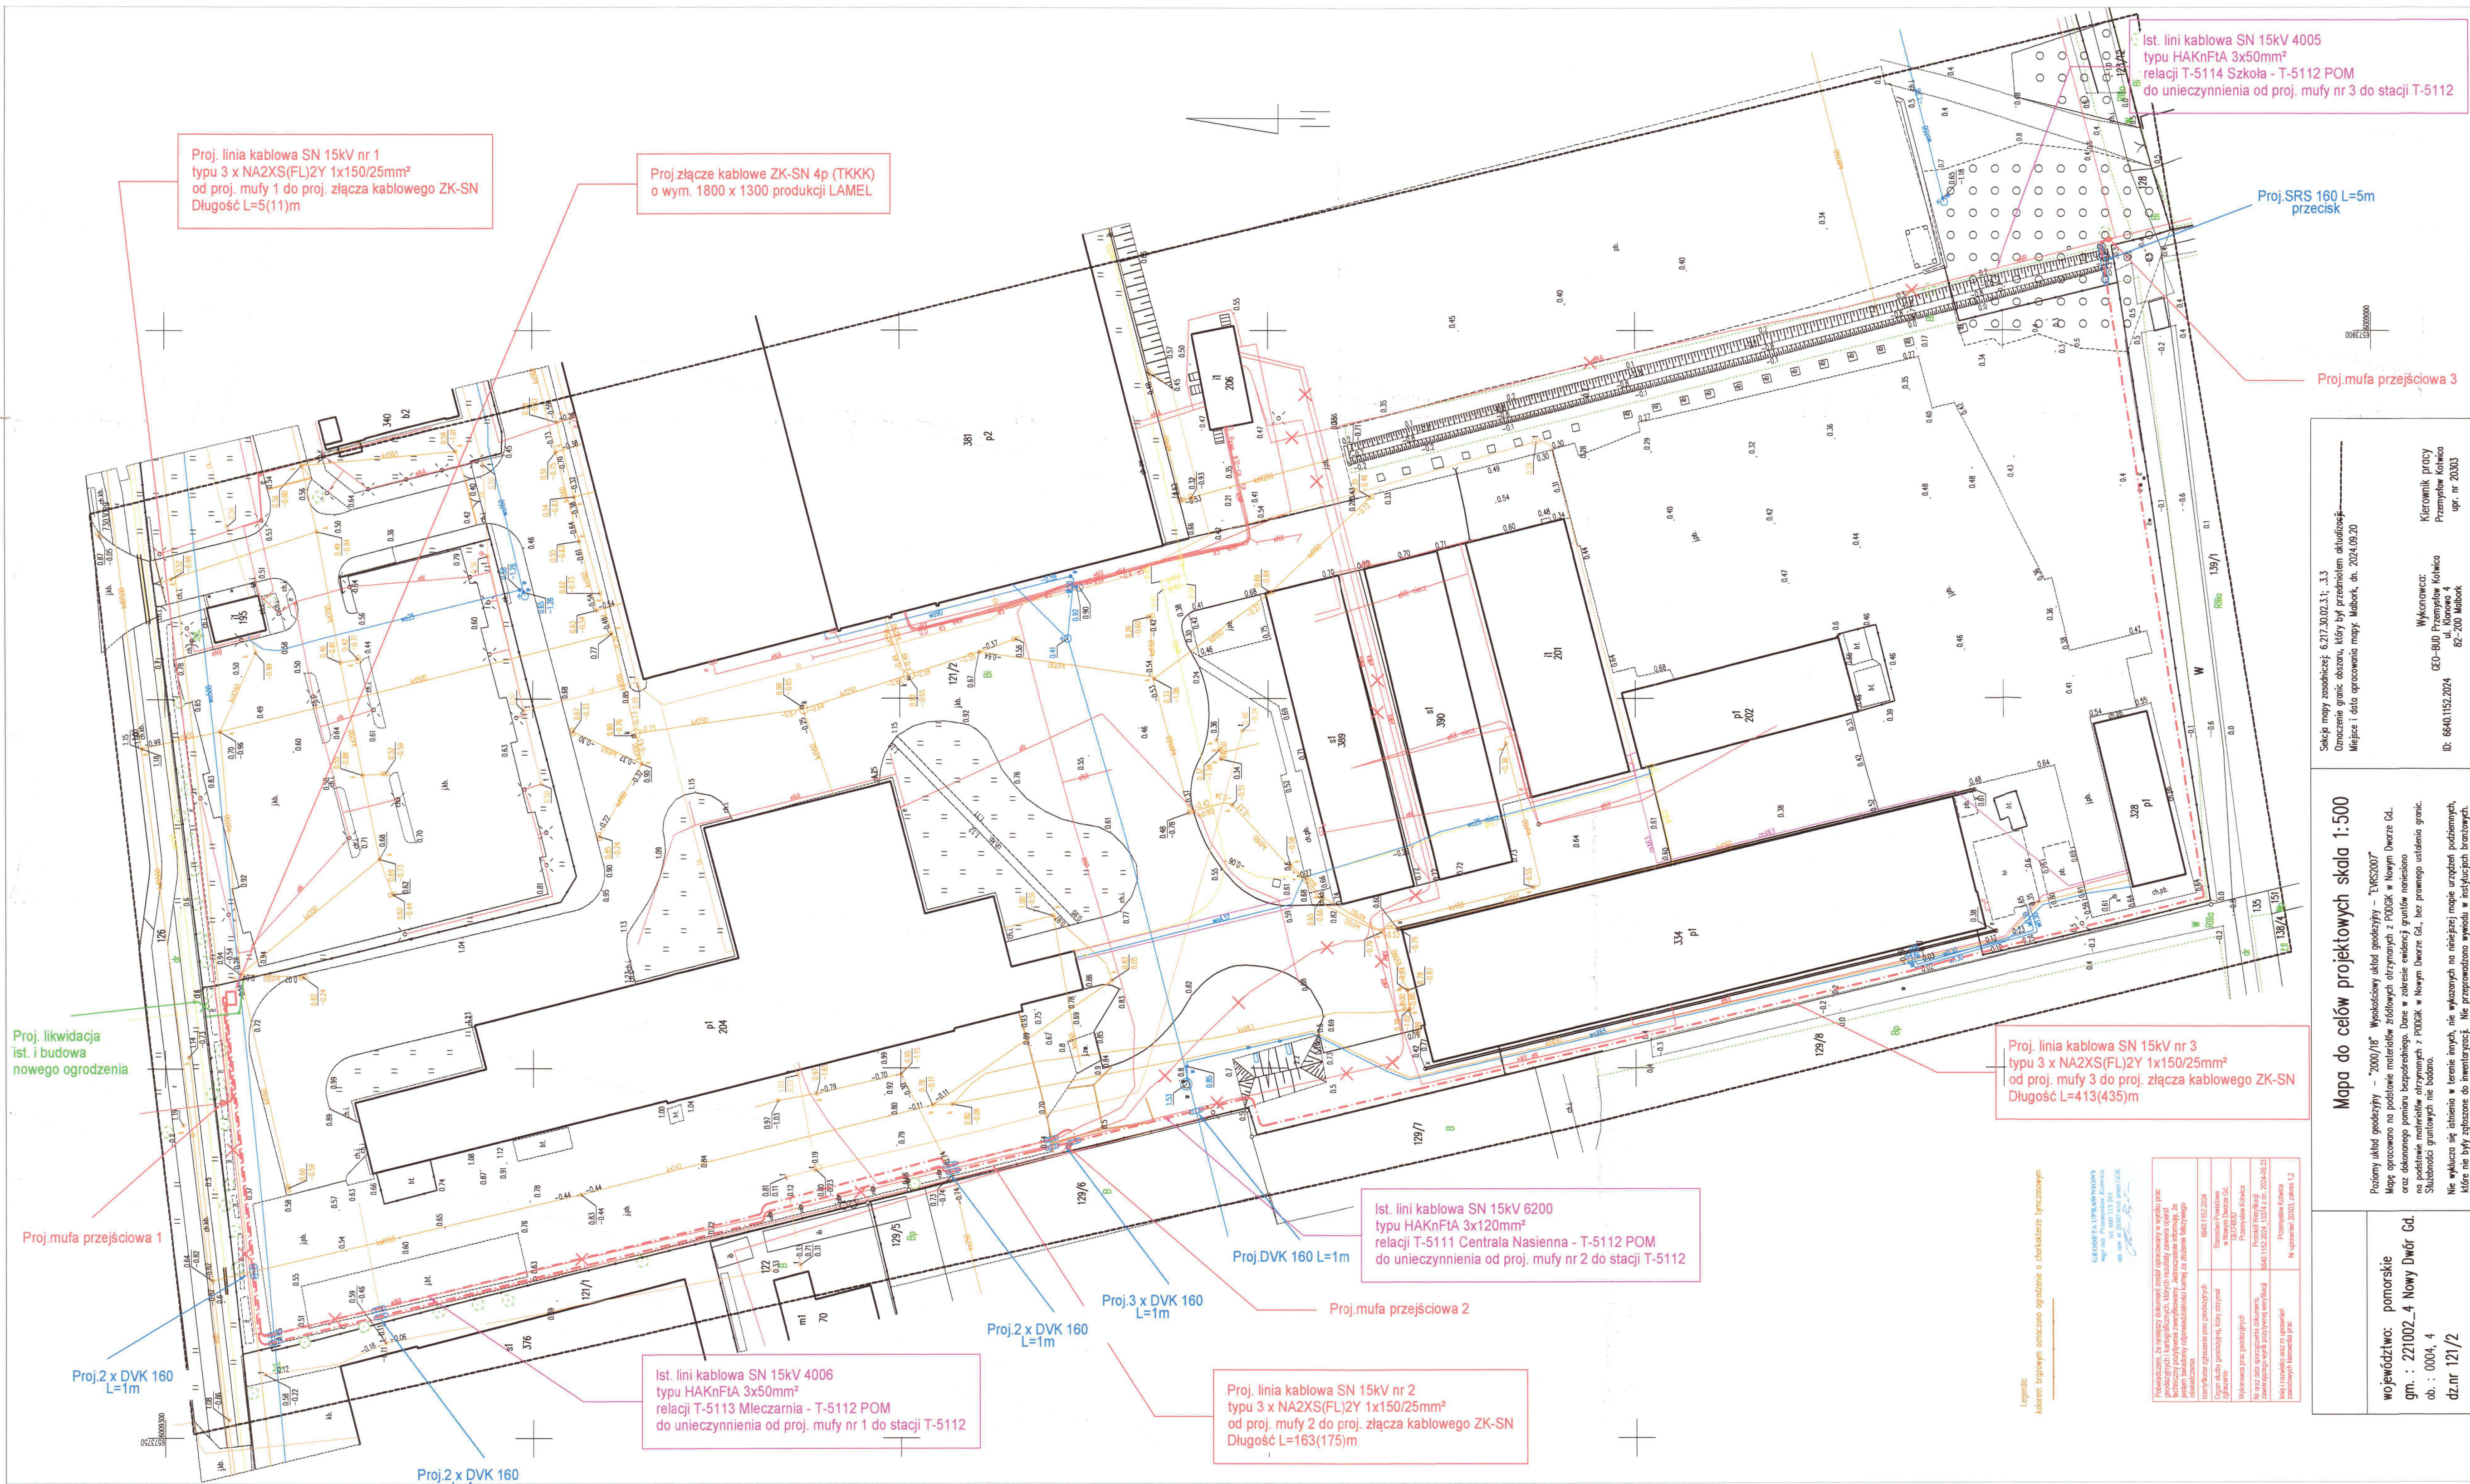

Skala mapy zasadniczej: 6:217.30.02.31; 3.3
Oznaczenie granic obszaru, który był przedmiotem aktualizacji
Miejsce i data opracowania mapy: Mielbork, dn. 2024.03.20

Kierownik pracy
Przemysław Kosiński
upr. nr 20030

Wzrostowca:
GEO-800 Przemysław Kosiński
ul. Kierowa 4
ID: 66401152.2024 82-200 Mielbork

STAROSTA NOWODWORSKI
ul. gen. Władysława Sikorskiego 23
82-100 Nowy Dwór Gdański

STAROSTA NOWODWORSKI
ul. gen. Władysława Sikorskiego 23
82-100 Nowy Dwór Gdański

Załącznik nr 1
do zgłoszenia budowy / instalowania

znak spr. A6.6743 P 1 2025 A8

z dnia 2025-01-07

Mapa do celów projektowych skala 1:500

Podany układ geodezyjny - "2000/18" Wykresowy układ geodezyjny - "TUS2007"
Mapę opracowano na podstawie materiałów źródłowych otrzymanych z POKiK w Mielborku Od.
zróżniczonego planu zagospodarowania. Dane w zakresie widocznej granicy ustalono
na podstawie materiałów otrzymanych z POKiK w Mielborku Od. bez prawowego ustalenia granic.
Stwierdzenie granicznych nie zostało.
Nie wykonano nie istniejącego w terenie, nie wykonano nie istniejącego w terenie, nie wykonano nie istniejącego w terenie.
Miejsce nie było zgłoszone do inwentaryzacji. Nie przeprowadzono wywiadu w następujących branżach.

LEGENDA:
Proj. linia kablowa SN-15kV
Linia kablowa SN-15kV do unieczynnienia
Proj. rura osłonowa

Poświadczam się zgodność z oryginałem mapy do celów
projektowych przyjętej do państwowego zasobu
geodezyjnego i kartograficznego

podpis projektanta

województwo: pomorskie
gm.: 221002.4 Nowy Dwór Gd.
ob.: 0004.4
dz.nr 121/2

STYP-REKOWSKI Sp. z o.o. ul. Kościarska 18 83-400 Kościerzyna Wybudowanie tel/fax: (58) 686-54-28 NIP: 591-168-64-28	
Opis: Przebudowa linii kablowych SN-15kV w celu usunięcia kolizji z planowaną zmianą zagospodarowania i budowa złącza kablowego SN-15kV Dz. nr 121/2 obręb 0004 Nowy Dwór Gdański	
Inwestor: ENERGIA-OPERATOR SA; ul. Marynarki Polskiej 130;	
Tytuł rysunku: Projekt zagospodarowania terenu	Nr rys. E-01
Skala: 1:500	
Brand: Elektryczna	Data opracowania: grudzień 2024
Projektant: mgr inż. Bartłomiej Styp-Rekowski	POM/0188/PWBE/22
Sprawy: mgr inż. Piotr Klasa	POM/0128/PBE/23