

LEGENDA:	
	proj. energetyczne przyłącze kablowe nn 0,4kV typu YAKXS
	proj. naziemne złącza rozdzielnic, rozdzielczo-pomiarowe nn 0,4kV
	działki objęte inwestycją

Firma: investen MAGDALENA KOJKA ul. Piłsudskiego 133, 80-507 Gdańsk email: investen@poczta.onet.pl, tel. 512 23 25		Inwestor: ENERGIA-OPERATOR SA z siedzibą w Gdańsku ul. Marynarska (Półwysp) 133, 80-507 Gdańsk	
Nazwa zadania: Elektroenergetyczne przyłącze kablowe nn 0,4kV do zasilania budynku mieszkal. Stanowisko 3792, 433, 3214/1 nr 0034 Stanowisko gm. Iwowa			
Nazwa i tytuł: Projekt zagospodarowania terenu			
Projektant: mgr inż. Krystian Brandt ip: WAK008PWICB17		Prowadzący: 	
Opracował: mgr inż. Magdalena Kojka		Prowadzący: 	
tytuł projektu 05.2026	Data 05.2026	Nr projektu 05/66/260005	Nr rysunku P25/089123
Skala 1:500		Nr rys.: E-01	

proj. zestaw złączowo-pomiarowy nn 0,4kV typu PT-RS/LZVILZRIF
proj. uziem. RS50

proj. przyłącze kablowe nn 0,4kV typu YAKXS 4x120 L=258/285m (wykop otwarty)


proj. rura ochr. SRS110 L=7m (wykop otwarty)

ex proj. rura ochr. DVK110 L=2m (wykop otwarty)

istn. słup nr 11 typu O E10.5/10 (obw.0255-01)
istn. ogranicznik przep. istn. uziem.
- pkt. przyłączenia do sieci

proj. rura ochr. DVK110 L=1m (wykop otwarty)

istn. linia napow. nn 0,4kV typu ASXSn 4x50 (obw.0255-01)

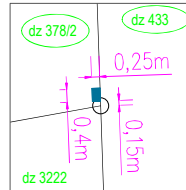

Rys. szczegółowy
- lokalizacji szalki pomiarowej
skala 1:100

Oświadczam, że treść mapy, na której wykonano niniejszy projekt jest zgodna z treścią poświadczoną przez wykonawcę aktualnej mapy do celów projektowych, opracowanej w wyniku pozytywnej weryfikacji pracy geodezyjnej WGK.6640.313.2026, Protokół weryfikacji nr 2 z dn. 19.05.2026r

GEOCIEŁTA UPIRZĄDNIENY
mgr inż. Krystian Brandt
ul. Piłsudskiego 133, 80-507 Gdańsk
tel. 512 23 25, 512 23 26, 512 23 27

Formy świadomości odpowiedzialności karniej za działanie lub niewykonanie obowiązków: Oświadczam, że opierałem się na danych geodezyjnych w tym zakresie, które zostały przekazane mi przez wykonawcę i nie jestem w stanie ich zweryfikować.	
Miejsce i data sporządzenia projektu: 19.05.2026	WSK.6640.313.2026
Miejsce i data sporządzenia projektu: 19.05.2026	WSK.6640.313.2026_2
Miejsce i data sporządzenia projektu: 19.05.2026	WSK.6640.313.2026_2
Miejsce i data sporządzenia projektu: 19.05.2026	WSK.6640.313.2026_2

Szkic orientacji		Mapa do celów projektowych 1:500		Uklad współrzędnych: WSK.6640.313.2026		Data: 05.2026	
Nr zgłoszenia: 46/2026		Nr robót: 46/2026		Zasieg aktualizacji: 46/2026		Data: 05.2026	
Nr działki: 378/2, 433		Jednostka ewidencyjna: gmina Iława		Data: 05.2026		Data: 05.2026	
Data: 05.2026		Data: 05.2026		Data: 05.2026		Data: 05.2026	

Kolorem żółtym oznaczono granice nieprzekraczające wymogów dokładności według Rozporządzenia Ministra Rozwoju z dnia 18 sierpnia 2020



w sprawie standardów technicznych wykonywania geodezyjnych

sytuacyjnych i wysokościowych oraz opracowywania i przekazywania wyników

UWAGA

- Ochrona od porażeń zapewniona poprzez samoczynne szybkie wyłączanie zasilania
- Układ sieci TN-C
- * urządzenia przystosowane do plombowania
- typ uziomu TP 1x10 wg katalogu LnNi-Ensto

Firma:		Inwestor:			
investen MAGDALENA KOJTKA ul. Pomorska 28, 82-300 Elbląg e-mail: investen@op.pl; tel. 511 23 25 25		ENERGA-OPERATOR SA z siedzibą w Gdańsku ul. Marynarki Polskiej 130, 80-557 Gdańsk			
Nazwa i adres inwestycji:		Elektroenergetyczne przyłącze kablowe nn 0,4kV do zasilania budynku mieszkal.			
		Stanowo dz 378/2, 433,3214/1 obr.0034 Stanowo gm. Ilawa			
Nazwa rys.:		Schemat układu zasilania			
Projektował:		mgr inż. Krystian Brandt upr. WAM0008/PWOE/17	Podpis: 		
Opracowała:		mgr inż. Magdalena Kojtko	Podpis: 		
Faza:	Data:	Nr OBI:	Nr warunków:	Skala:	Nr rys.:
projekt	22.06.2026	OBI/66/2600065	P/25/089123	-	E-02

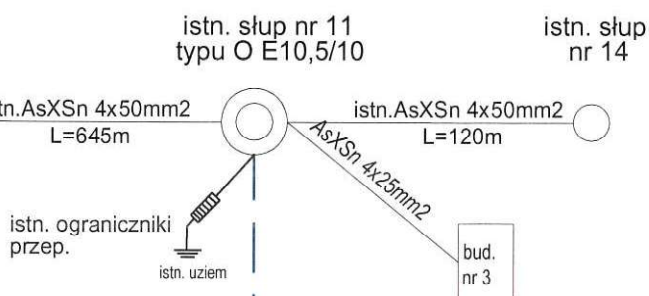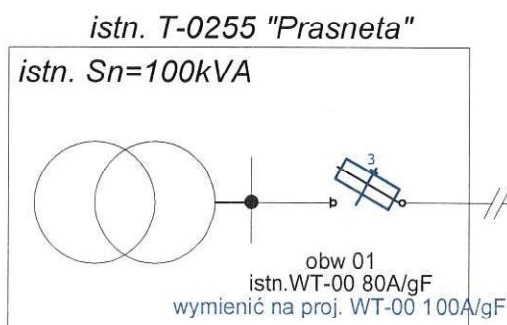

$$I_{k1f} = 241,1A$$

$$I_a = 235A$$


$$\Delta U\% = 6,70\% < 10\%$$

Z6604046
proj. złącze kablowo-pomiarowe
typu P1-Rs/LZV/LZR/F
(dz. nr 378/2- P/25/089123)

$$I_{k1f} = 240,6A$$

$$I_a = 235A$$

$$\Delta U\% = 6,97\% < 10\%$$

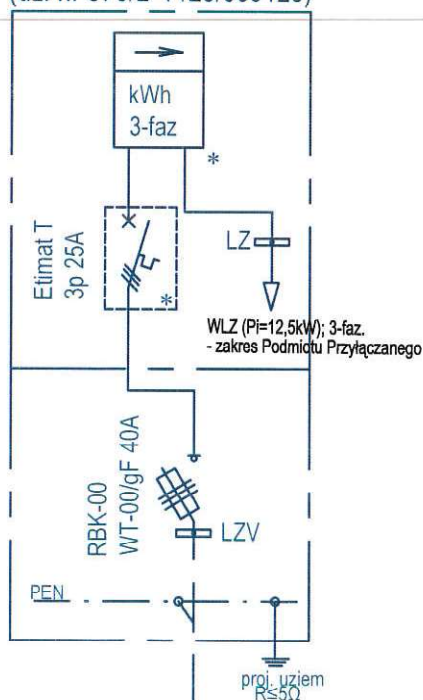

proj. rura ochr.
DVK110 L=1m
(wykop otwarty)

proj. rura ochr.
DVK110 L=1m
(wykop otwarty)

6x proj. rura ochr.
DVK110 L=2m
(wykop otwarty)

proj. rura ochr.
SRS110 L=7m
(wykop otwarty)

proj. przyłącze kabł. nn 0,4kV
YAKXS 4x120mm² L=258/285m