


Województwo: dolnośląskie
Powiat: oleśnicki
Jednostka ewidencyjna: 021404_2, Dziadowa Kłoda – obszar wiejski
Obręb: 0007, Miłowice

MAPA DO CELÓW PROJEKTOWYCH
SKALA 1:500

Układ odniesienia: PL-ETRF89, układ wsp. płaskich: PL-2000 strefa 6 (18°), układ wys.: PL-KRON86-NH
Sekcje mapy: 6.150.17.15.1.2
obr. Miłowice 0007: dz. 229

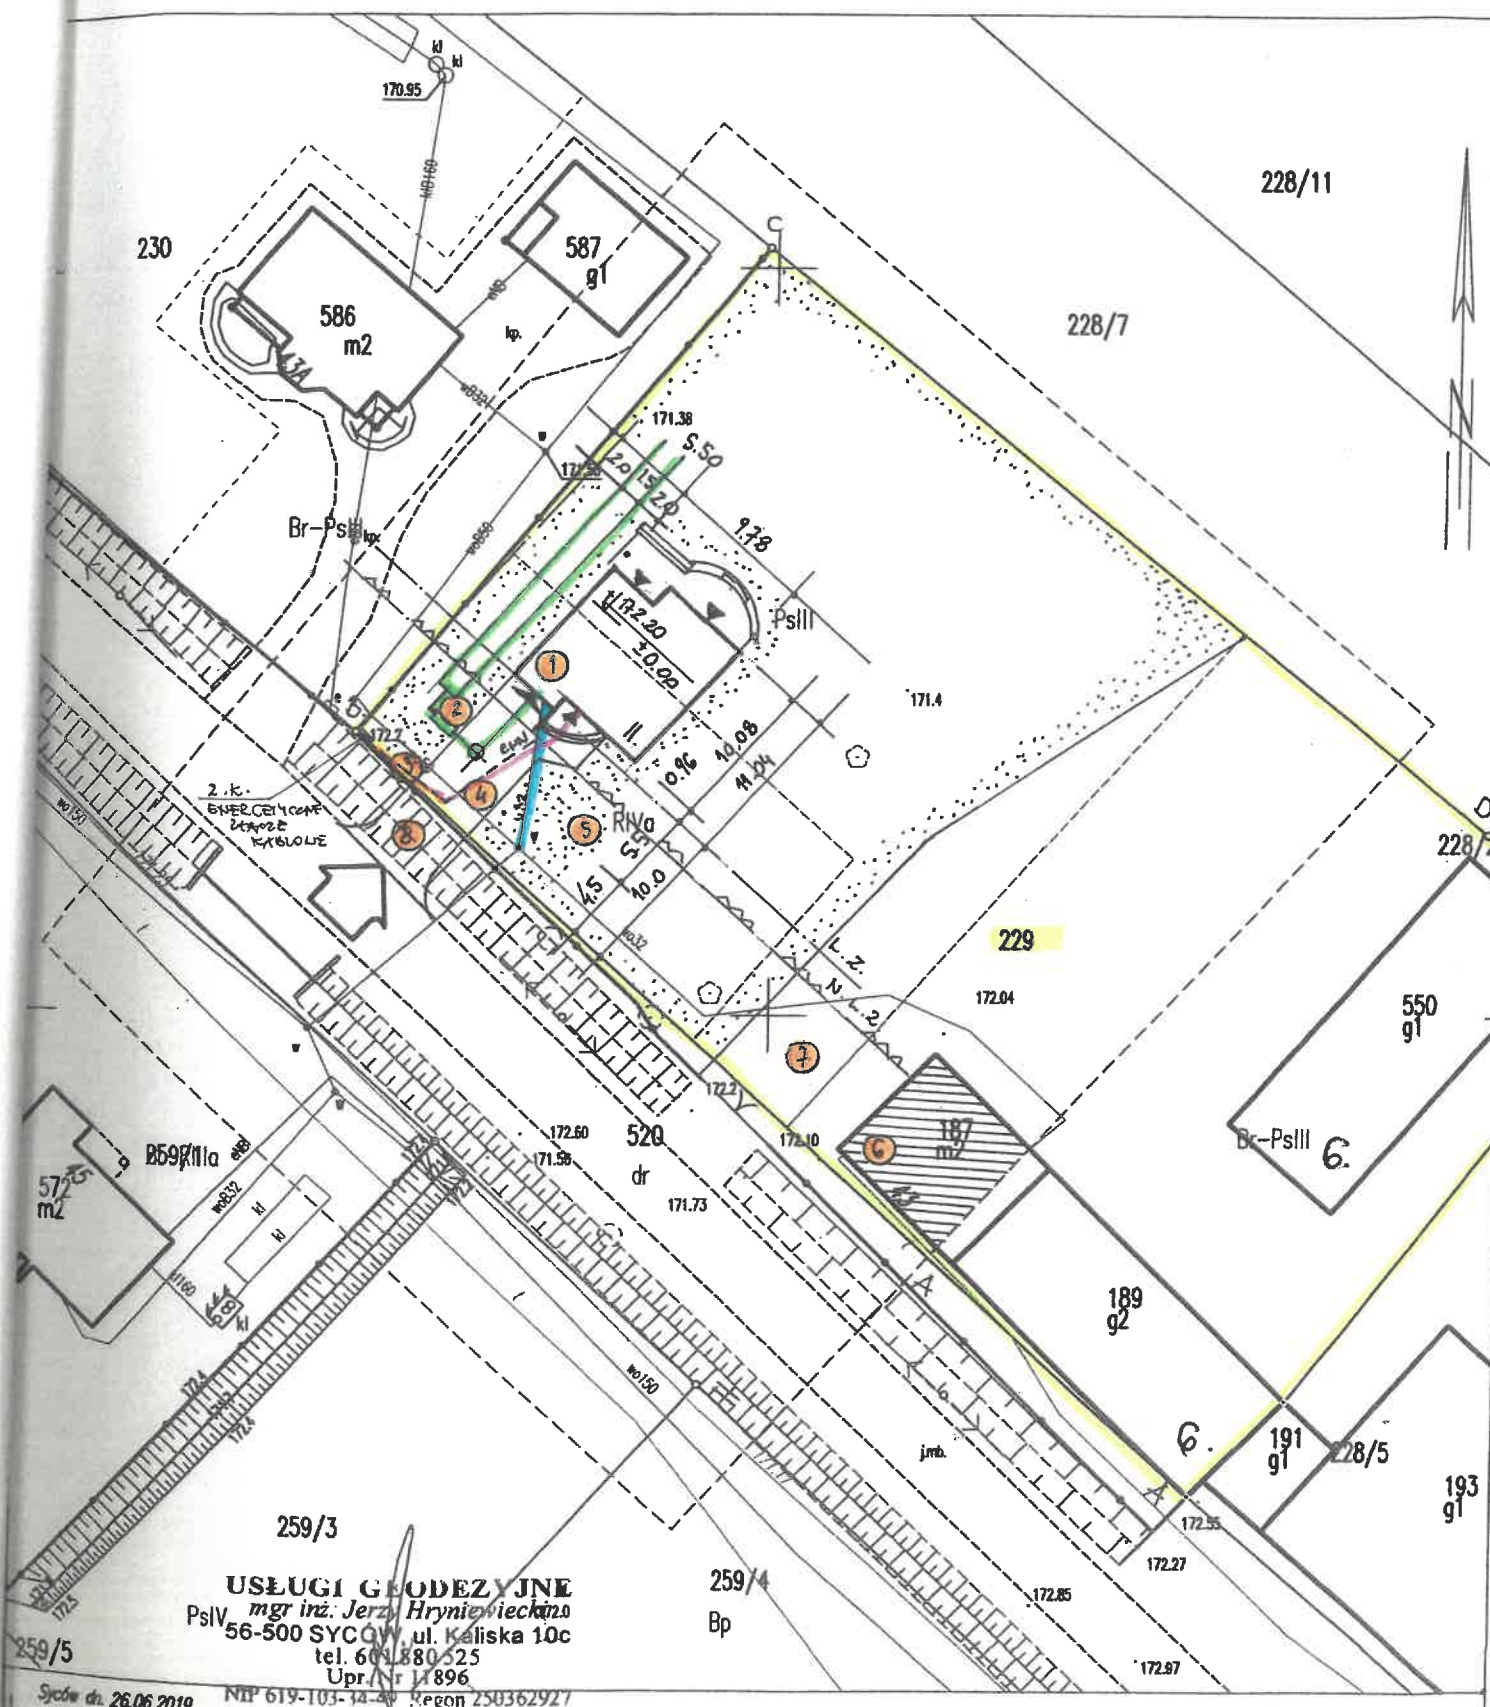

PROJEKT ZAGOSPODAROWANIA DZIAŁKI NR 229
MIŁOWICE, GM. DZIADOWA KŁODA

LEGENDA:

- 1/. Proj. lokalizacja budynku mieszkalnego.
- 2/. Proj. lokalizacja przydomowej oczyszczalni ścieków. - wg. ODRĘBNEGO OPRACOWANIA
- 3/. Proj. lokalizacja osłony śmietnikowej na kubie
- 4/. Tereny komunikacyjne - w tym 2 miejsca postojowe na samochody osobowe - jedno w wrażu, drugie o wymiarach 2,5*5,0 m na podjeździe
- 5/. Tereny zieleni dekoracyjnej.
- 6/. Istniejąca zabudowa wchodząca w skład prowadzonego gospodarstwa rolnego.
- 7/. Istniejące tereny komunikacji wewnętrznej.
- 8/. Proj. lokalizacja zjazdu z drogi powiatowej - - wg odrębnego opracowania.

A-D. Granice opracowania.

- proj. przyłącze wodociągowe - wg odrębnego opracowania
- proj. przyłącze kanalizacji sanitarnej
- proj. przyłącze energetyczne - - wewnętrzna linia zasilająca

STAROSTWO POWIATOWE
W OLEŚNICY
Wydział Architektury i Budownictwa
Referat w Sycowie
68-500 Syców, ul. A. Mickiewicza
tel. 71 721 52 05

ZAŁĄCZNIK DO POZWOLENIA NA BUDOWĘ
Nr TS-291/2019
z dnia 08.11.2019 r.

BILANS TERENU:

- pod zabudowę	- 620 m2
- komunikacja	- 900 m2
- tereny zieleni dekoracyjnej	- 1.680 m2 52,5 % > 30 %
Razem	- 3.200 m2 (100 %)


Za zgodność z oryginałem

inż. DARIUSZ BIERNAT
uprawnienia budowlane do projektowania i kierowania robotami budowlanymi bez ograniczeń w specjalności konstrukcyjno-budowlanej i w ograniczonym zakresie w specjalności architektonicznej
nr ewid. 62/94 i 413/01/BUW


Obiekt - Budynek mieszkalny w zabudowie zagrodowej. Adres budowy - Miłowice, dz. nr 229	
Projekt zagospodarowania działki	
Inwestor	
Data opracowania: 29.07.2019 r.	
Branża	Architektura
Inst. sanitarne	inż. Dariusz Biernat upr. nr 62/94 i 413/01/BUW w spec. architektonicznej
instalacje elektryczne	Zbigniew Kosiński upr. nr 194/77 w spec. sieci i instalacji sanitarnych
	mgr inż. Marcin Bernacki upr. nr 140/02 w spec. sieci i instalacji elektrycznych

Rys. nr 1

Podpis

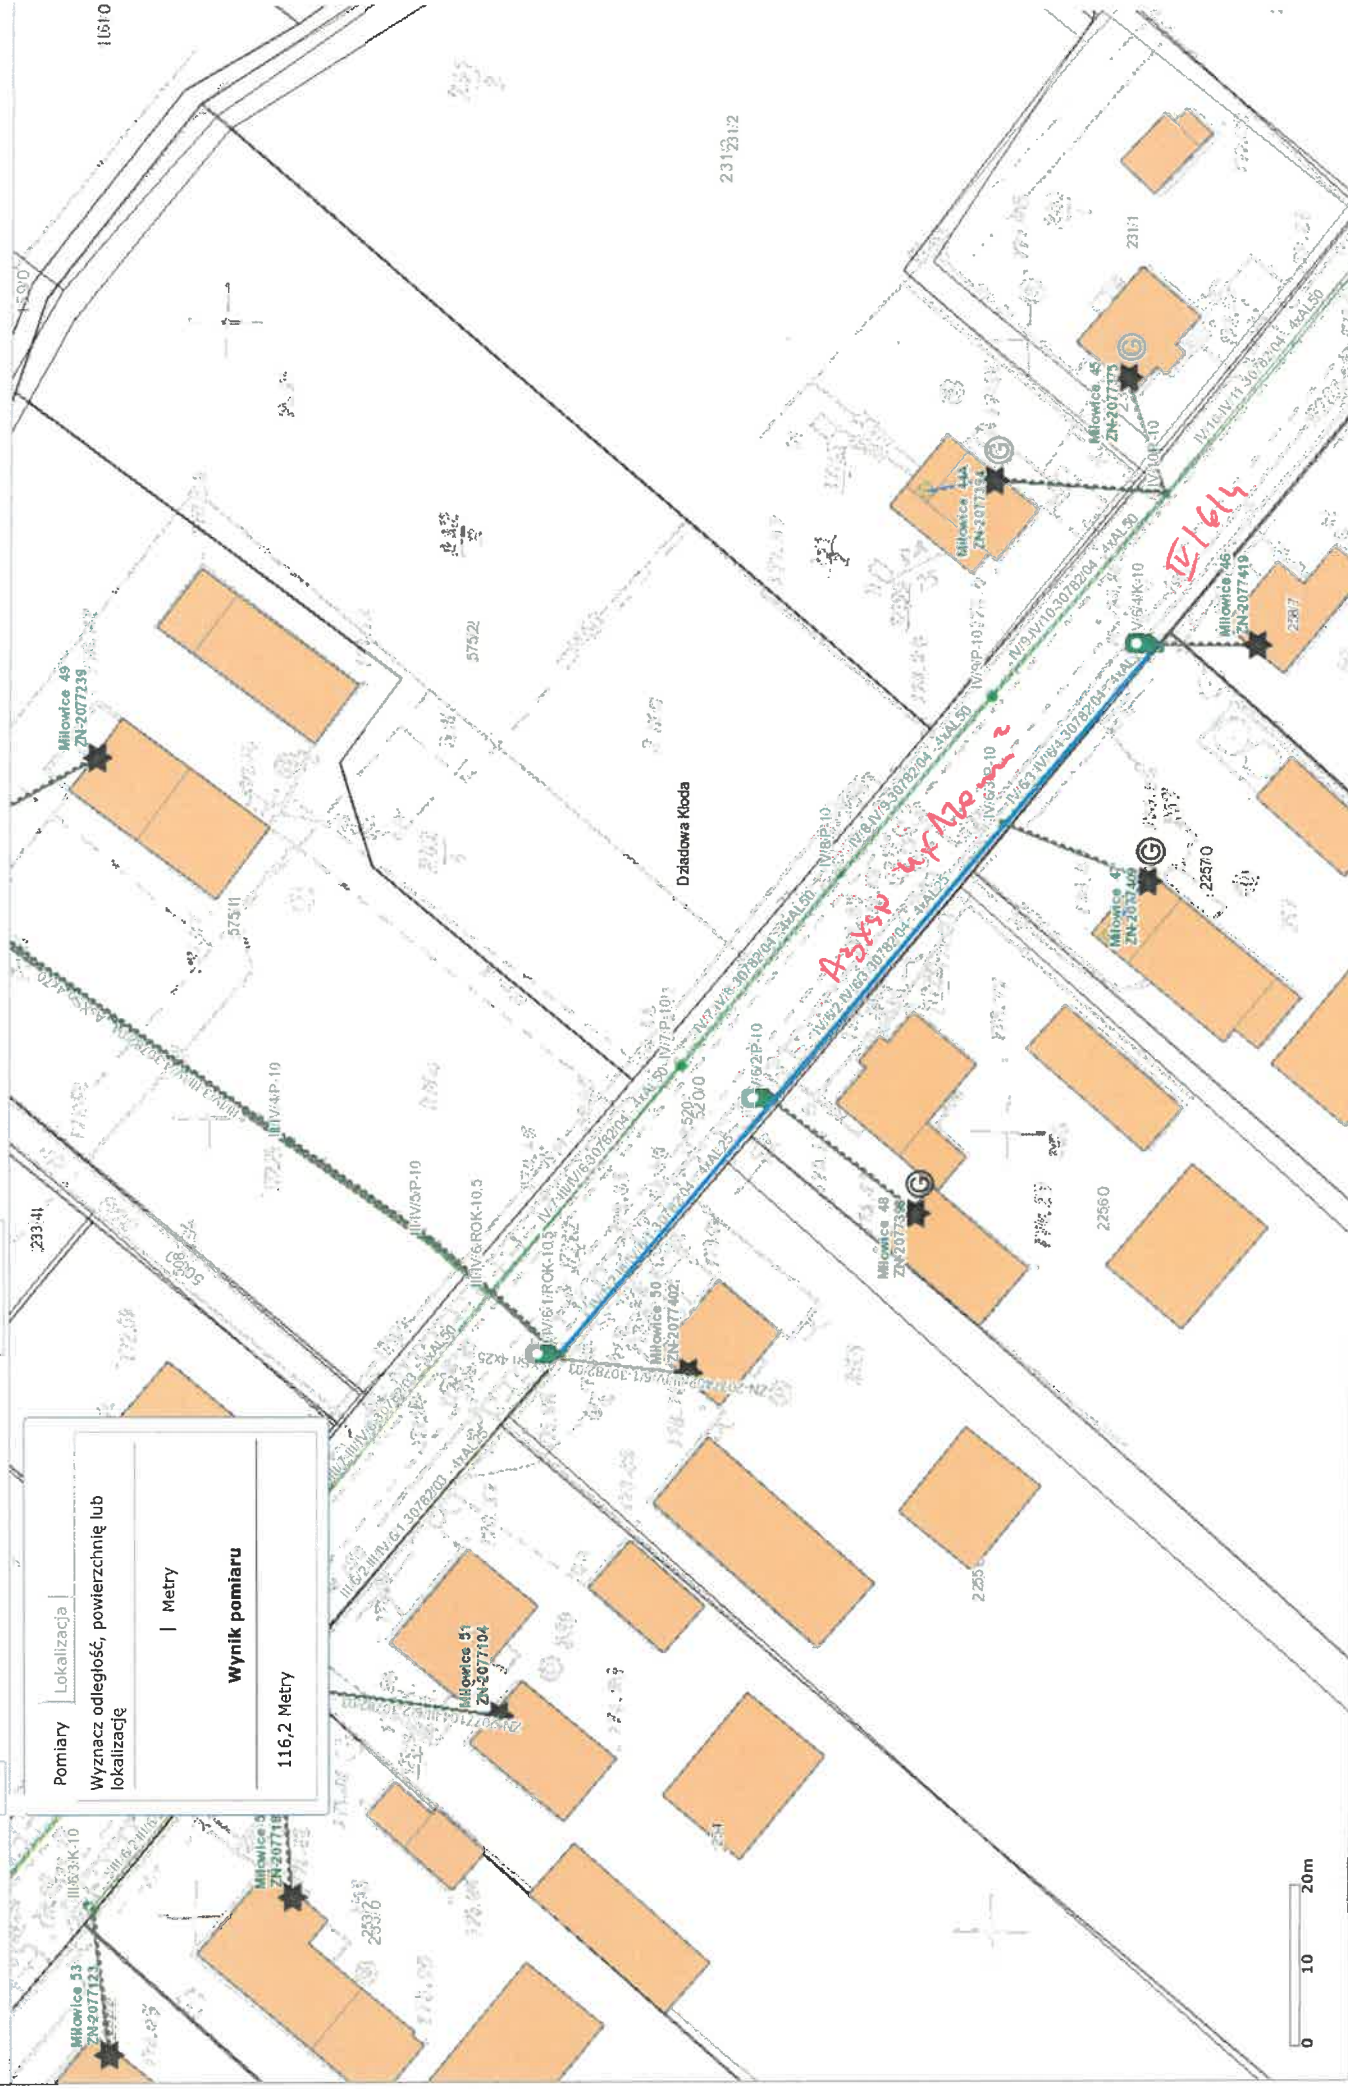

Pomiary	Lokalizacja
Wyznacz odległość, powierzchnię lub lokalizację	
Metry	
Wynik pomiaru	
574 Metry	

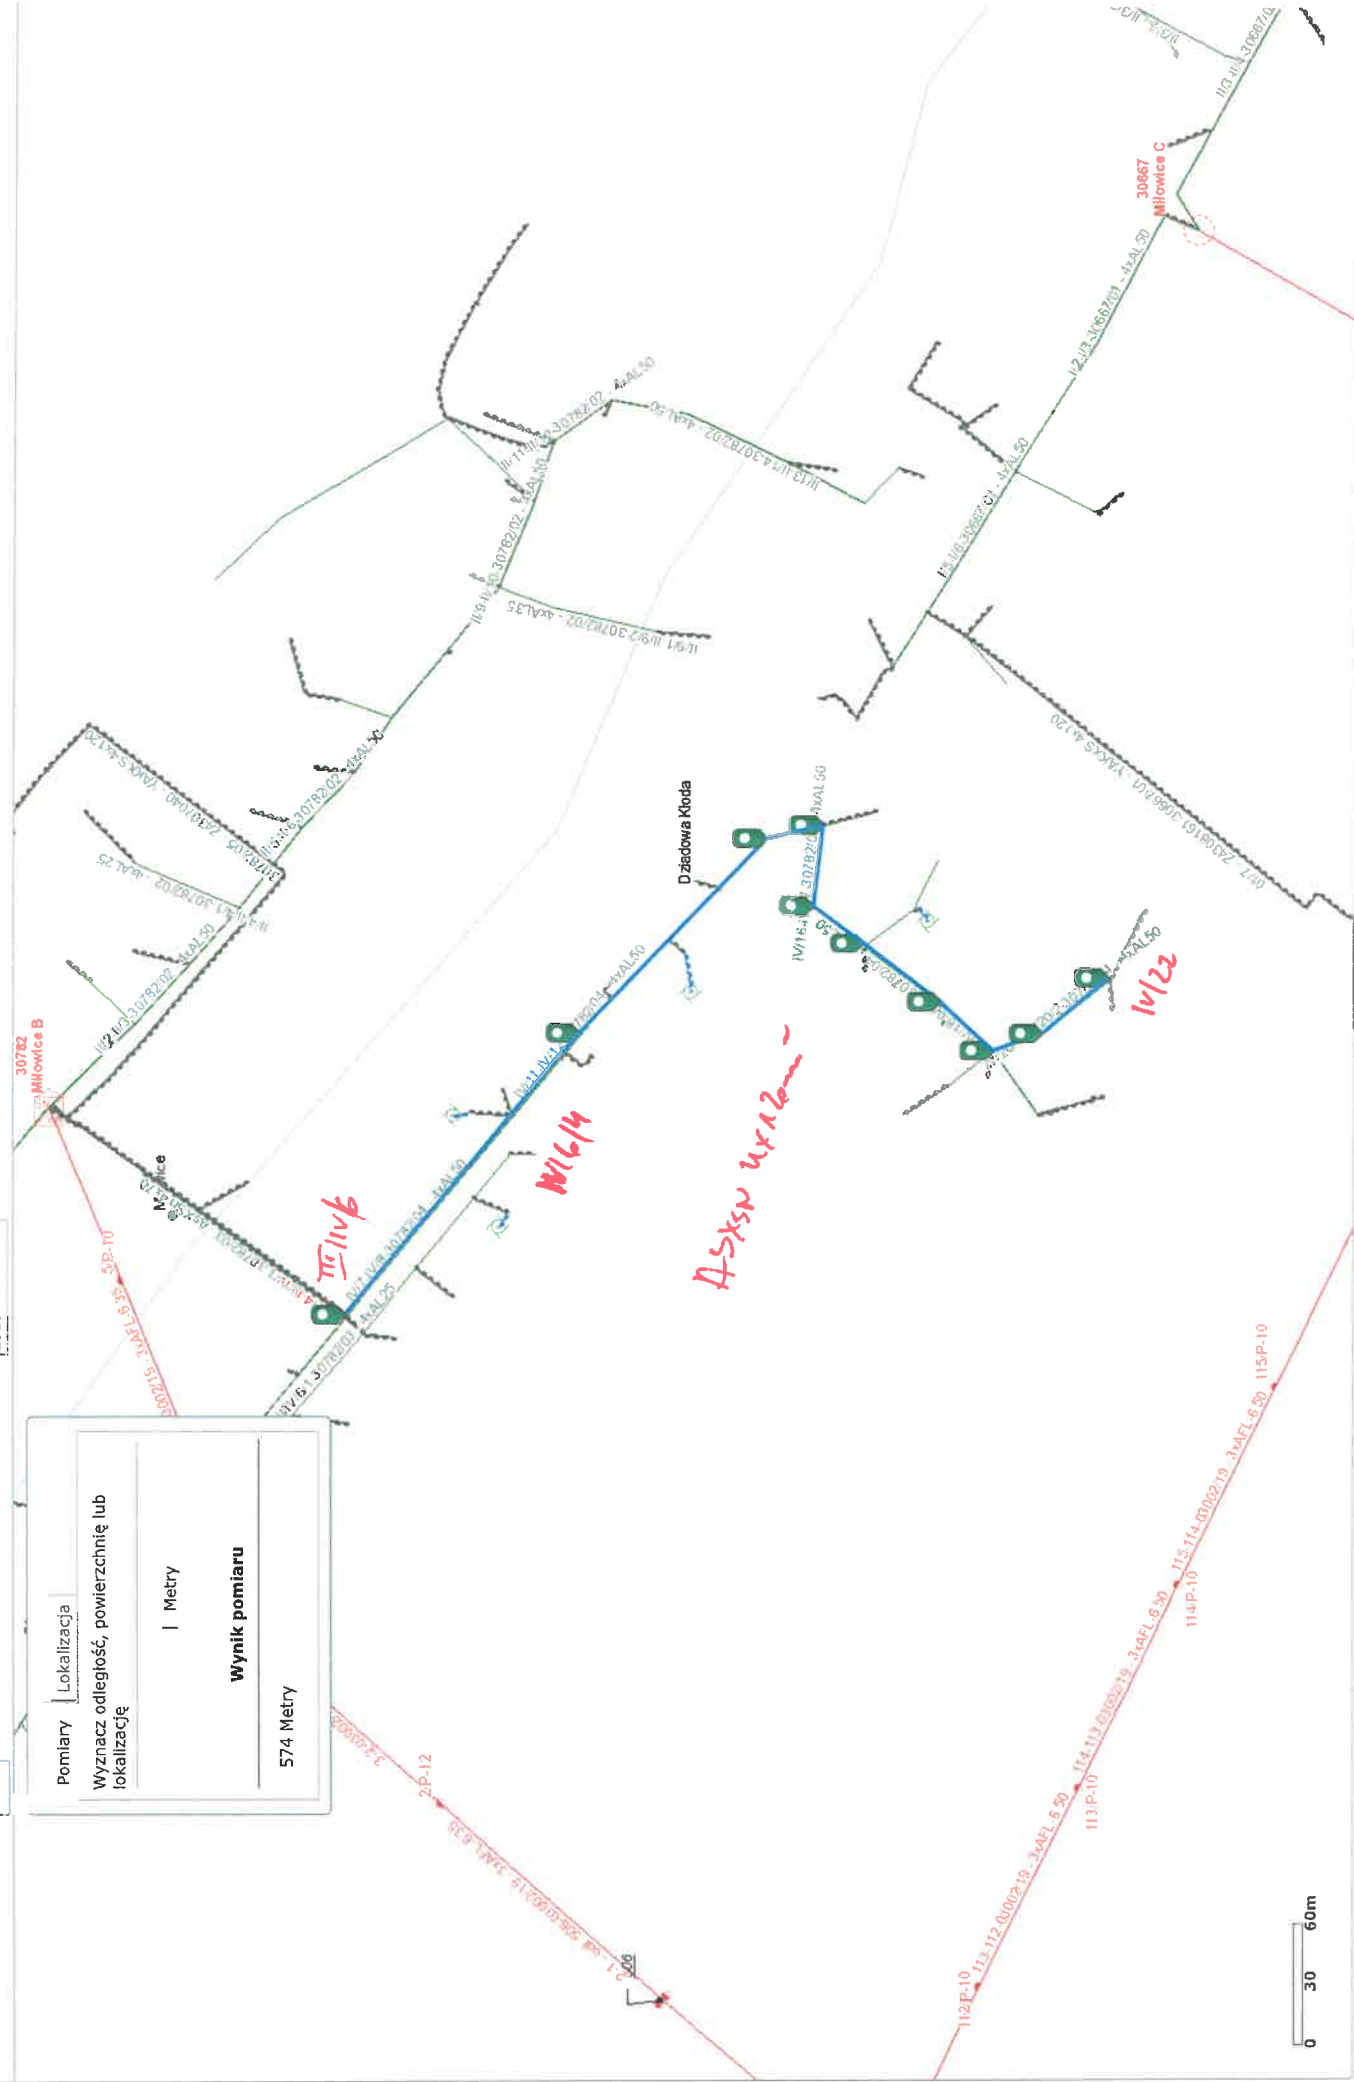

Pomiary

Lokalizacja

Wyznacz odległość, powierzchnię lub lokalizację

5,08 Metry

Wynik pomiaru

