


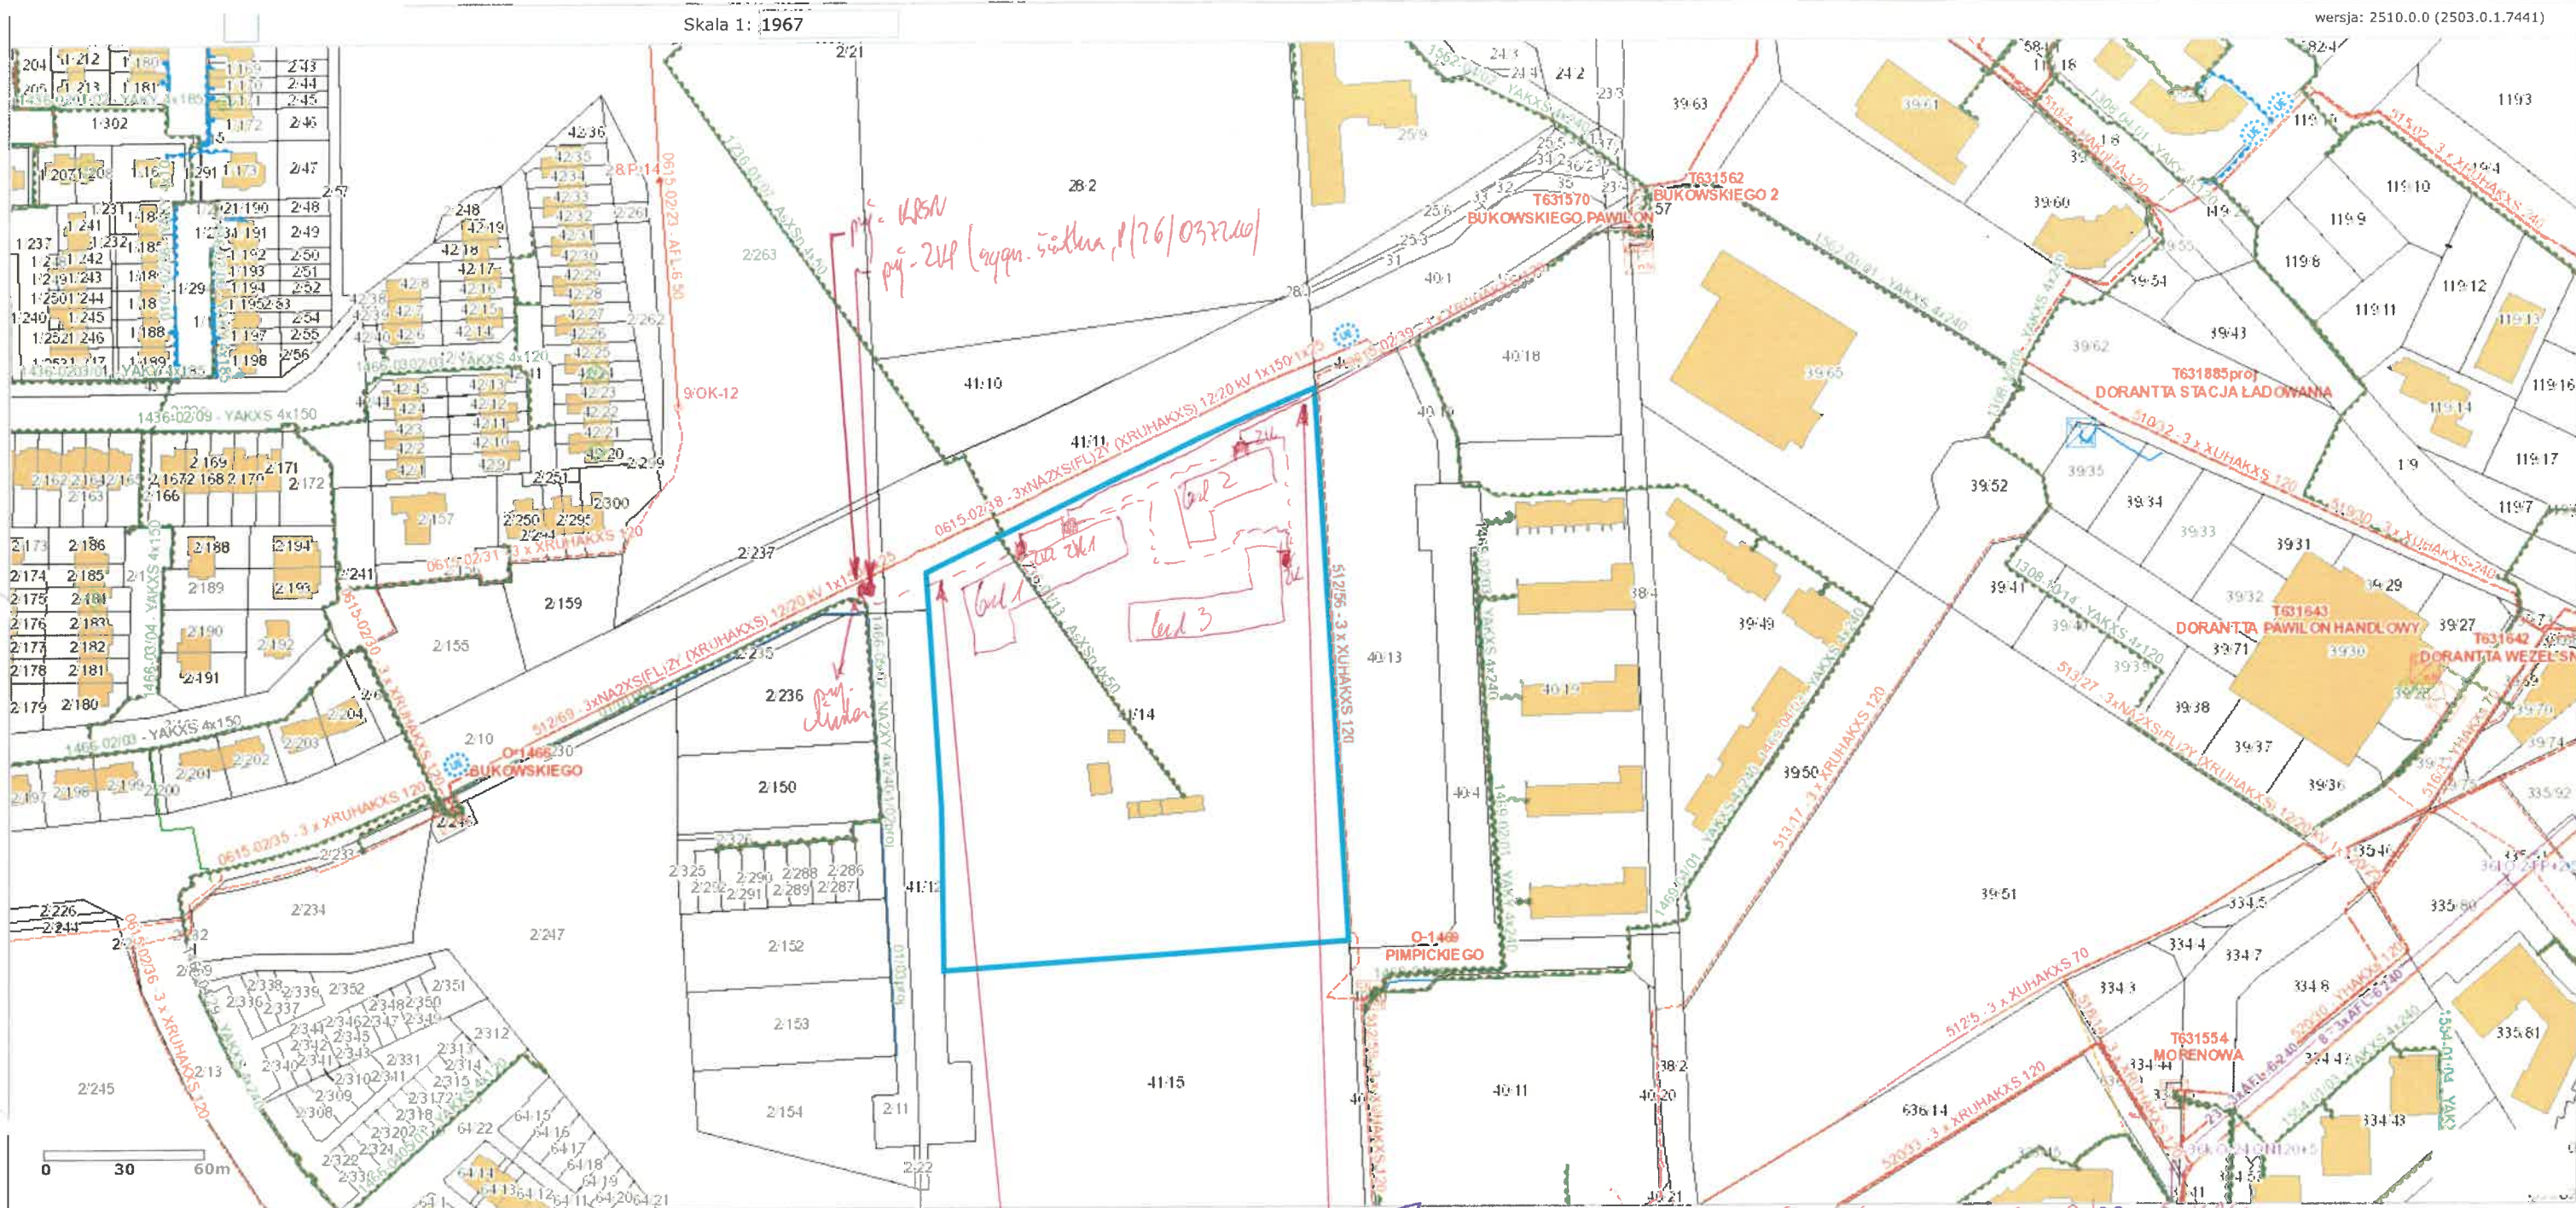

Apator Rector

proj. 3 x 4 x 240 m², n/dq: T631562 (body nrn 06:02/08 proj. KRSN
proj. 4 x 240 m² n/dq: - proj. KRSN - proj. KRSN (bud. 1, 2, 3)

T 63 1562


- 01
- 02
- 03
- 04
- 05
- 06
- 07
- 08
- 09
- 10



PROJ. 061/63/2603/02
P124/089/124, 1304
PROJ. 061/63/2603/05
W57 6/25/068883
PROJ. 061/63/2603/05
W57 6/25/068883
PROJ. 061/63/2603/05
W57 6/25/068883
PROJ. 061/63/2603/05
W57 6/25/068883

PW

PW

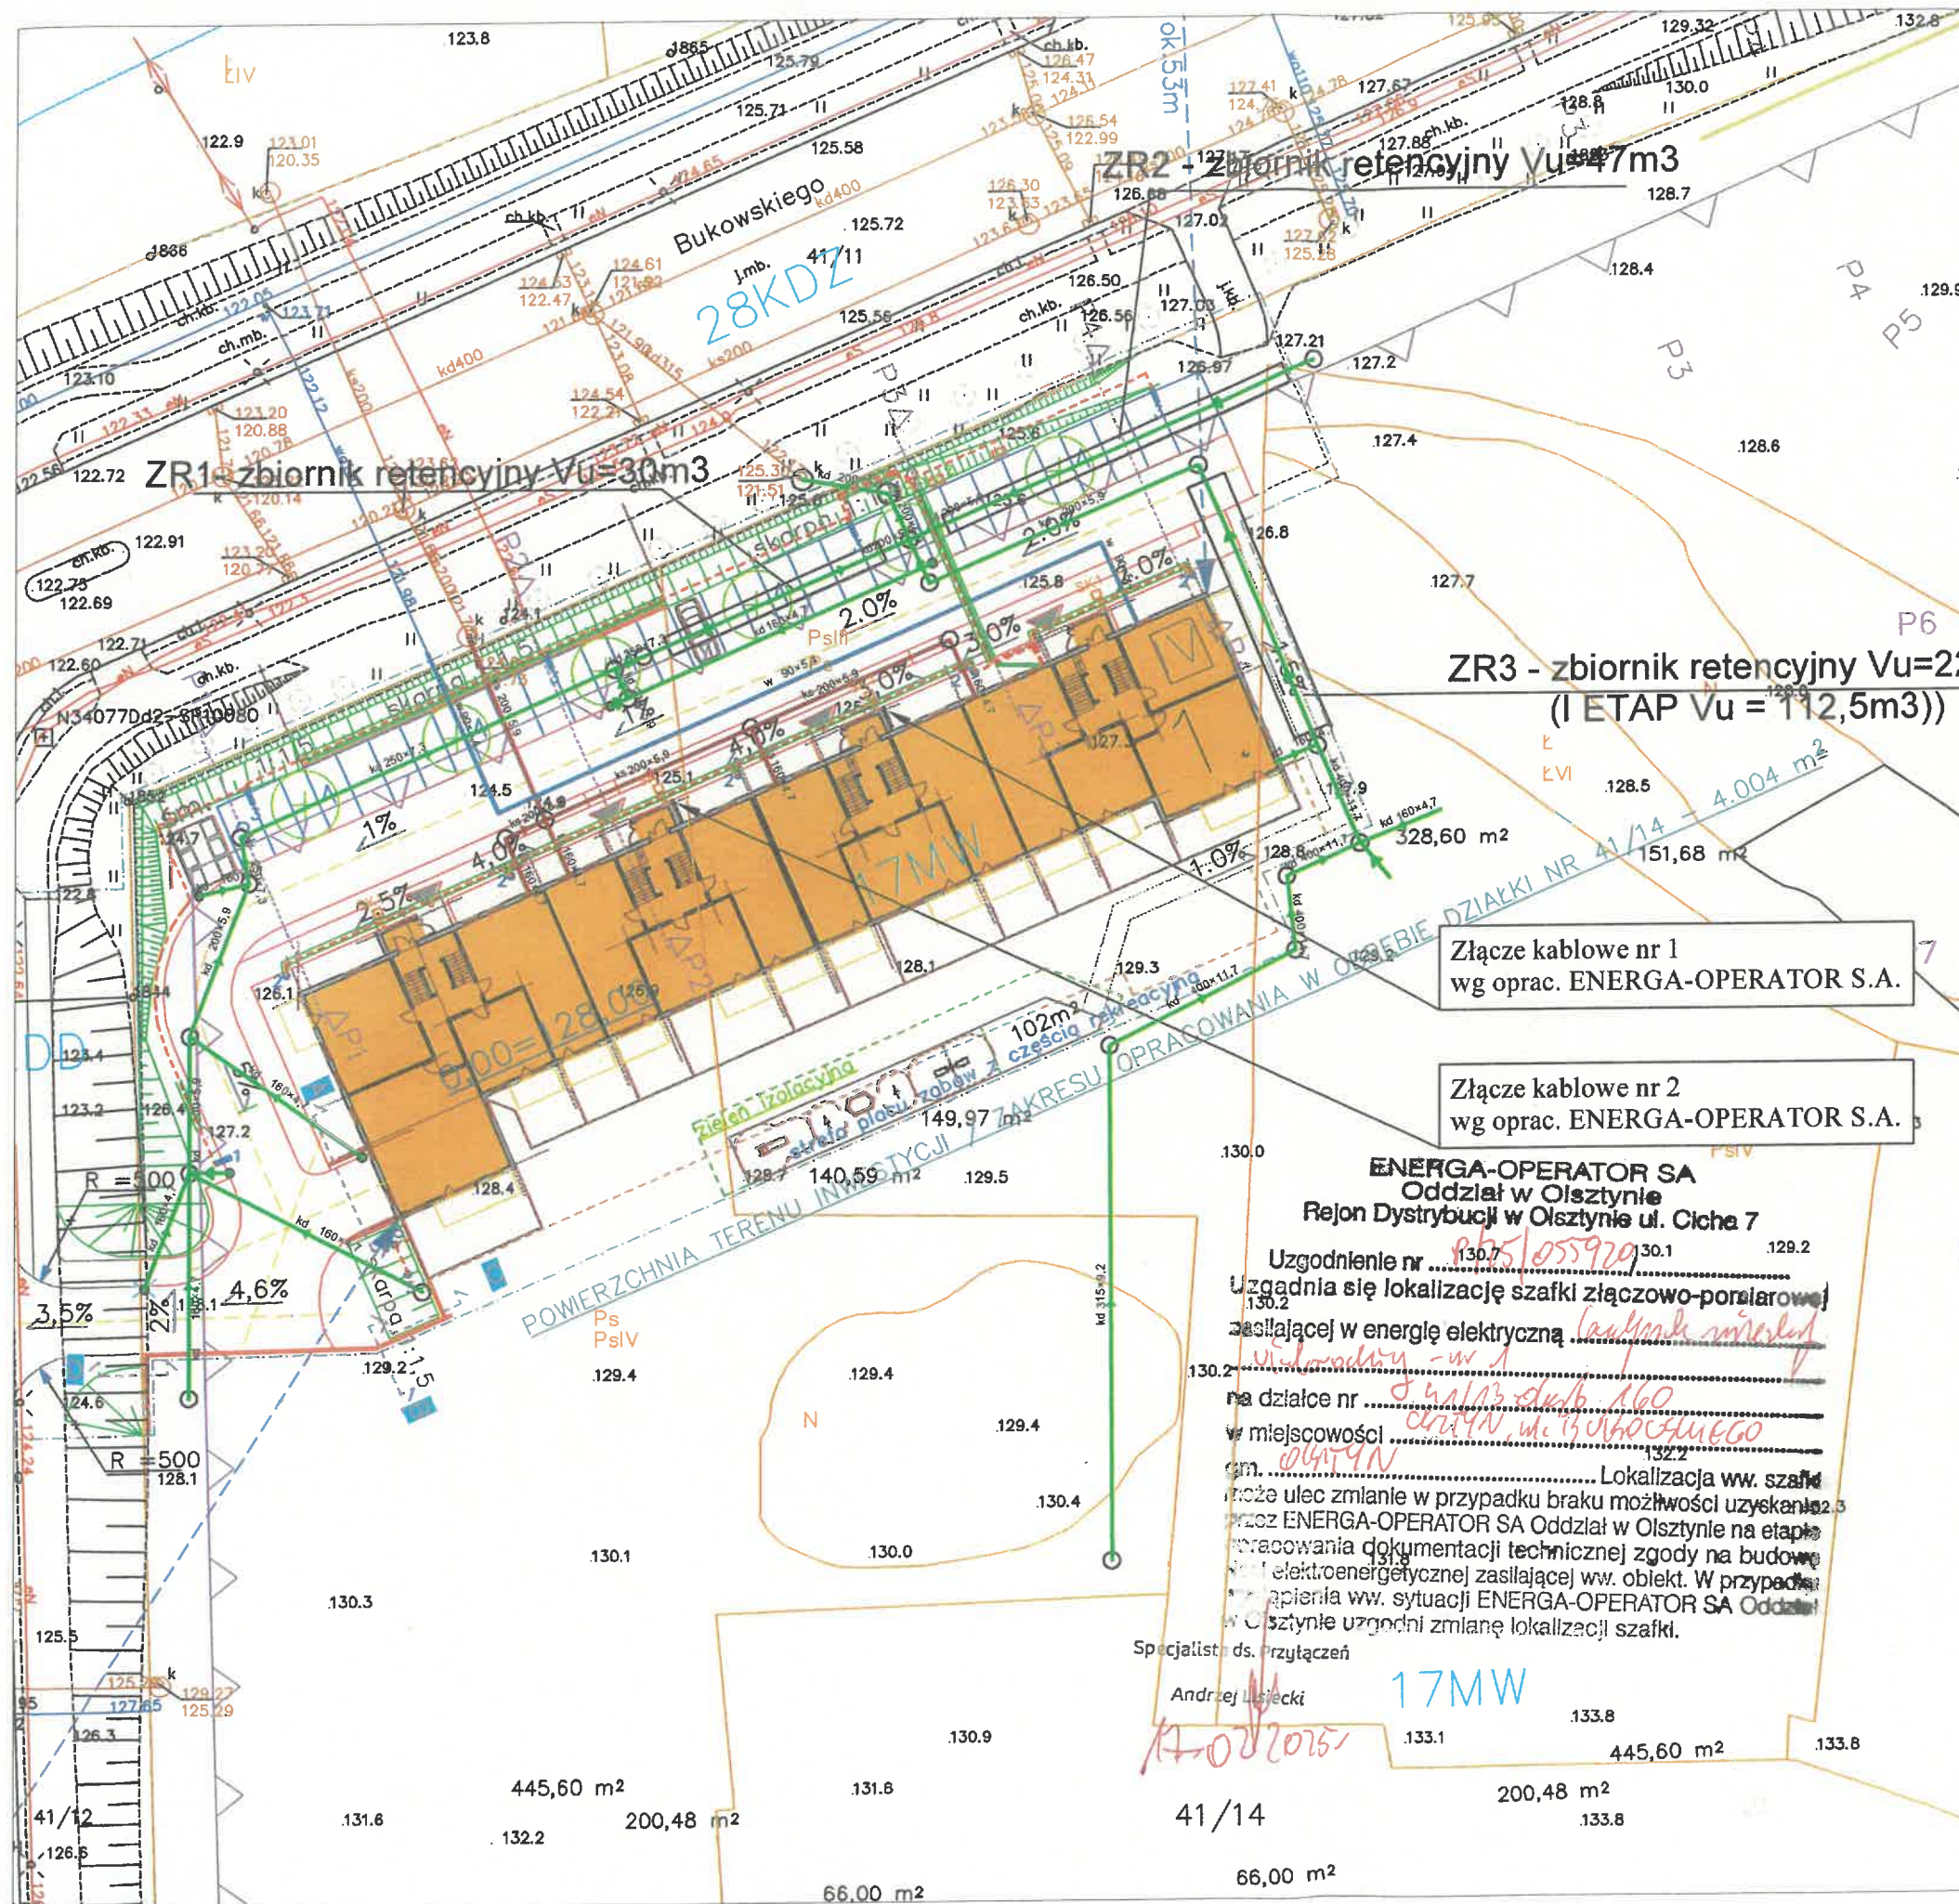

LEGENDA:

- projektowana linia kablowa nN oświetlenia terenu osiedla
- rura ochronna QRK.
- 1 proj. słup oświetleniowy z oprawą ISKRA LED 12W zasilić kablem YAKY 4x16mm²
- 2 proj. słup oświetleniowy KARINA LED 10W zasilić kablem BiT1000 3x6mm²
- 3 proj. słup oświetleniowy z oprawą ISKRA LED 24W zasilić kablem YAKY 4x16mm²
- 5 proj. reflektor zewnętrzny z grotem ziemnym 10W zasilić kablem BiT1000 3x2,5mm²
- ŁS1 proj. miejsce pod ładowarki samochodów elektrycznych
- SK1 proj. studnia kanalizacji kablowej SK1

KUŹNIA PROJEKTÓW ul. Jacka Kuronia 9 lok. 9, 10-166 Olsztyn


Architekt Anita Świat tel. 602 444 257 mail: anita.swiat@interia.pl

STADIUM	PROJEKT TECHNICZNY	DATA:
BRANŻA	ELEKTRYCZNA	12.2025
TEMAT:	Budowa budynków mieszkalnych wielorodzinnych BUDYNEK NR B1 na terenie działki nr 41/14 obr. 160, gm. Olsztyn	SKALA:
INWESTOR:	"MAS-BUD" Stawarczyk Spółka Jawna ul. Sucharskiego 4 lok. "D", 10-693 Olsztyn	1:500
RYSUNEK:	Projekt zagospodarowania terenu	NR RYS.:
PROJEKTOWAŁ:	NR UPRAWNIENI:	PODPIS:
inż. Aleksander Strygun	upr. bud. nr WAM/0135/PWOE/17 Specjalność: instalacje w zakresie sieci, instalacji i urządzeń elektrycznych i elektroenergetycznych	
SPRAWDZIŁ:	NR UPRAWNIENI:	PODPIS:
inż. Jarosław Koper	upr. bud. nr WAM/0137/PWOE/05 Specjalność: instalacje w zakresie sieci, instalacji i urządzeń elektrycznych i elektroenergetycznych	

PZT
E-1

OZNACZENIA

- PROJ. LATARNIA OŚWIETLAJĄCA PRZEJŚCIE DLA PIESZYCH Z ZASIL. KABLOWYM (KABEL W RURZE GĘTKIEJ)
- PROJ. KANALIZACJA SYGNALIZACJI ŚWIETLNEJ
- PROJ. SZAFKI I ZŁĄCZA WOLNOSTOJĄCE
- PROJ. MASZT SYGNALIZACYJNY WYSOKI
- PROJ. MASZTY SYGNALIZACYJNE NISKIE
- PROJ. PĘTLE INDUKCYJNE
- PROJ. KAMERY NA MASZTACH SYGNALIZACYJNYCH I LATARNIACH
- ISTN. KABEL OŚWIETLIENIOWY - DO PRZEŁOŻENIA
- ISTN. LATARNIA OŚWIETLIENIOWA Z ZASILANIEM KABLOWYM - BEZ ZMIAN

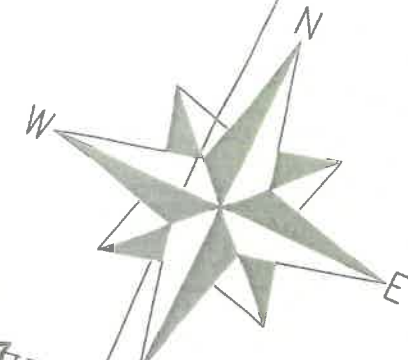

ENERGA-OPERATOR SA
Oddział w Olsztynie
Rejon Dystrybucji w Olsztynie ul. Ciepła 7

Uzgodnienie nr 1126/03740

Uzgodniono lokalizację szafki złączowo-pomiarowej

zasilającej w energię elektryczną *zasilającej w energię elektryczną*

zasilającej w energię elektryczną

działce nr 41/01/03740

miastowości *miastowości*

gm. *gm.*

może ulec zmianie w przypadku braku możliwości uzyskania

przez ENERGA-OPERATOR SA Oddział w Olsztynie na etapie

opracowania dokumentacji technicznej zgody na budowę

instalacji elektroenergetycznej zasilającej ww. obiekt. W przypadku


wystąpienia ww. sytuacji ENERGA-OPERATOR SA Oddział

w Olsztynie uzgodni zmianę lokalizacji szafki.

Specjalista ds. Przyłączeń

Andrzej Lisiecki

16.06.2026r.

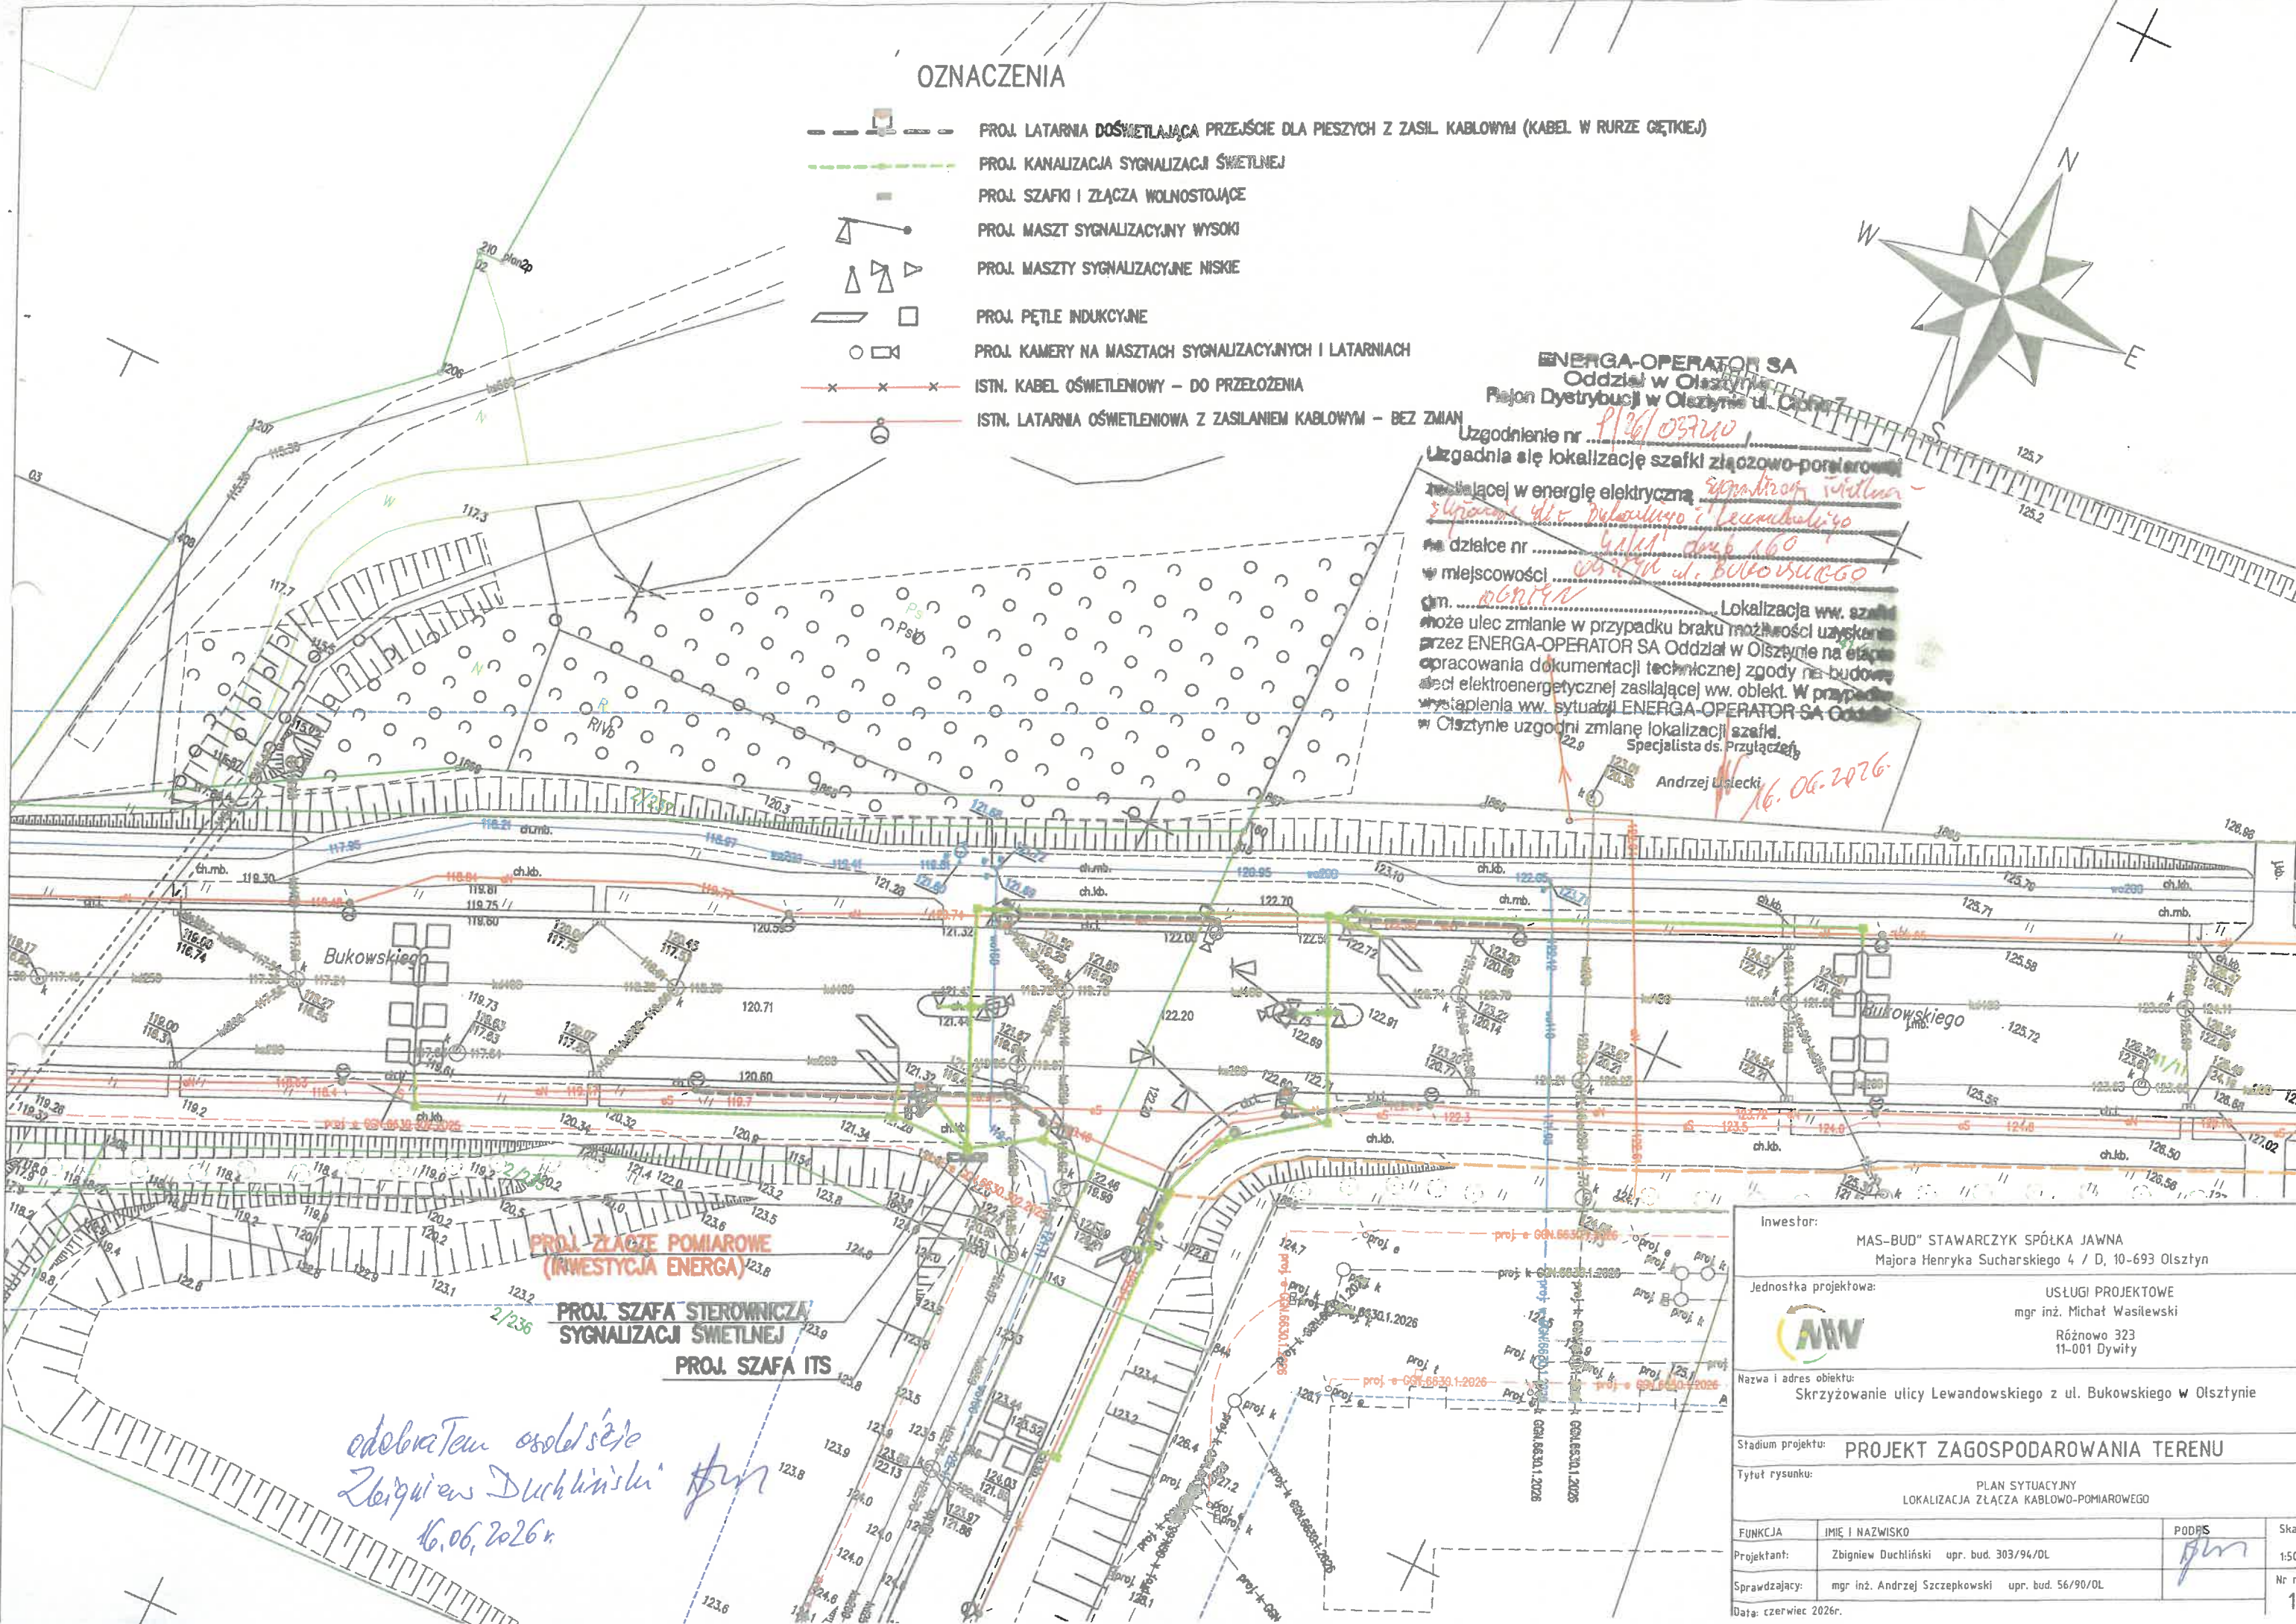

PROJ. ZŁĄCZE POMIAROWE
(INWESTYCJA ENERGA)

PROJ. SZAFKA STEROWNICZA
SYGNALIZACJI ŚWIETLNEJ


PROJ. SZAFKA ITS


*odebrałem osłódkę
Zbigniew Duchliński
16.06.2026r.*

Inwestor:		MAS-BUD" STAWARZYK SPÓŁKA JAWNA Majora Henryka Sucharskiego 4 / D, 10-693 Olsztyn	
Jednostka projektowa:		USŁUGI PROJEKTOWE mgr inż. Michał Wasilewski Różnowo 323 11-001 Dywity	
Nazwa i adres obiektu:		Skrzyżowanie ulicy Lewandowskiego z ul. Bukowskiego w Olsztynie	
Stadium projektu:		PROJEKT ZAGOSPODAROWANIA TERENU	
Tytuł rysunku:		PLAN SYTUACYJNY LOKALIZACJA ZŁĄCZA KABLOWO-POMIAROWEGO	
FUNKCJA	IMIĘ I NAZWISKO	PODPS	Skala
Projektant:	Zbigniew Duchliński upr. bud. 303/94/OL	<i>[Signature]</i>	1:500
Sprawdzający:	mgr inż. Andrzej Szczepkowski upr. bud. 56/90/OL		Nr rys.
Data: czerwiec 2026r.			1

PROJEKT ZAGOSPODAROWANIA TERENU

skala 1:500

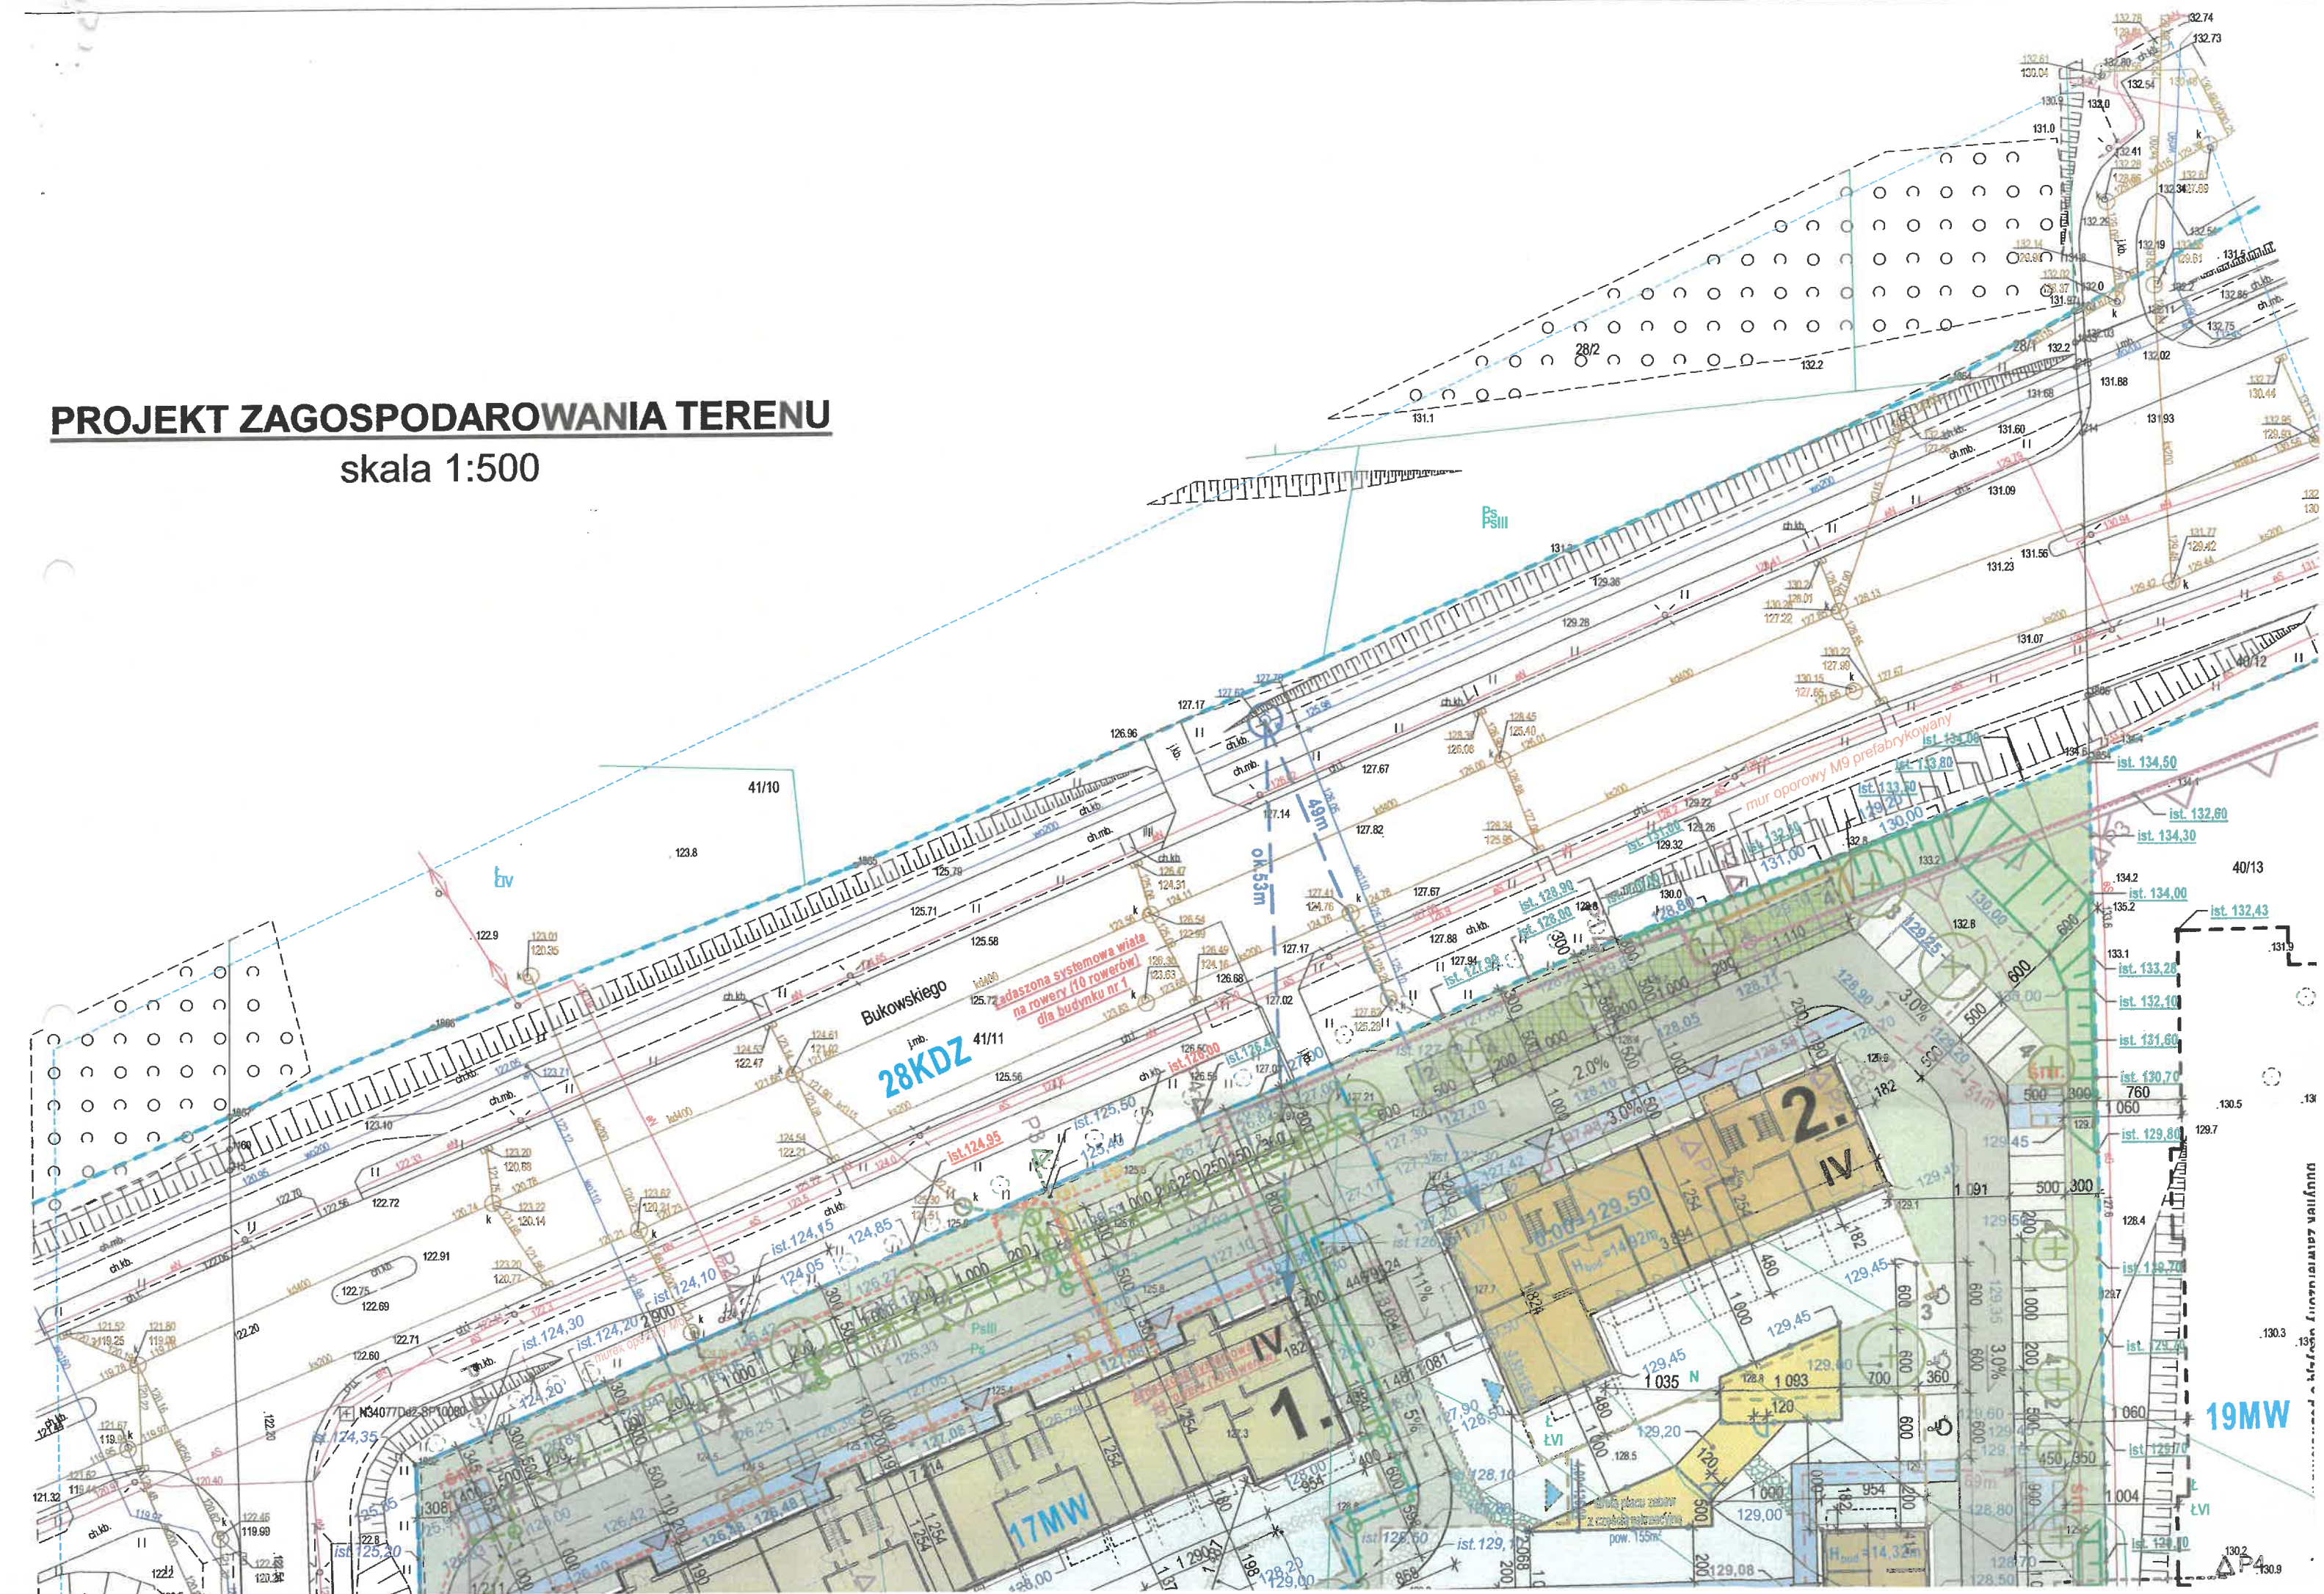

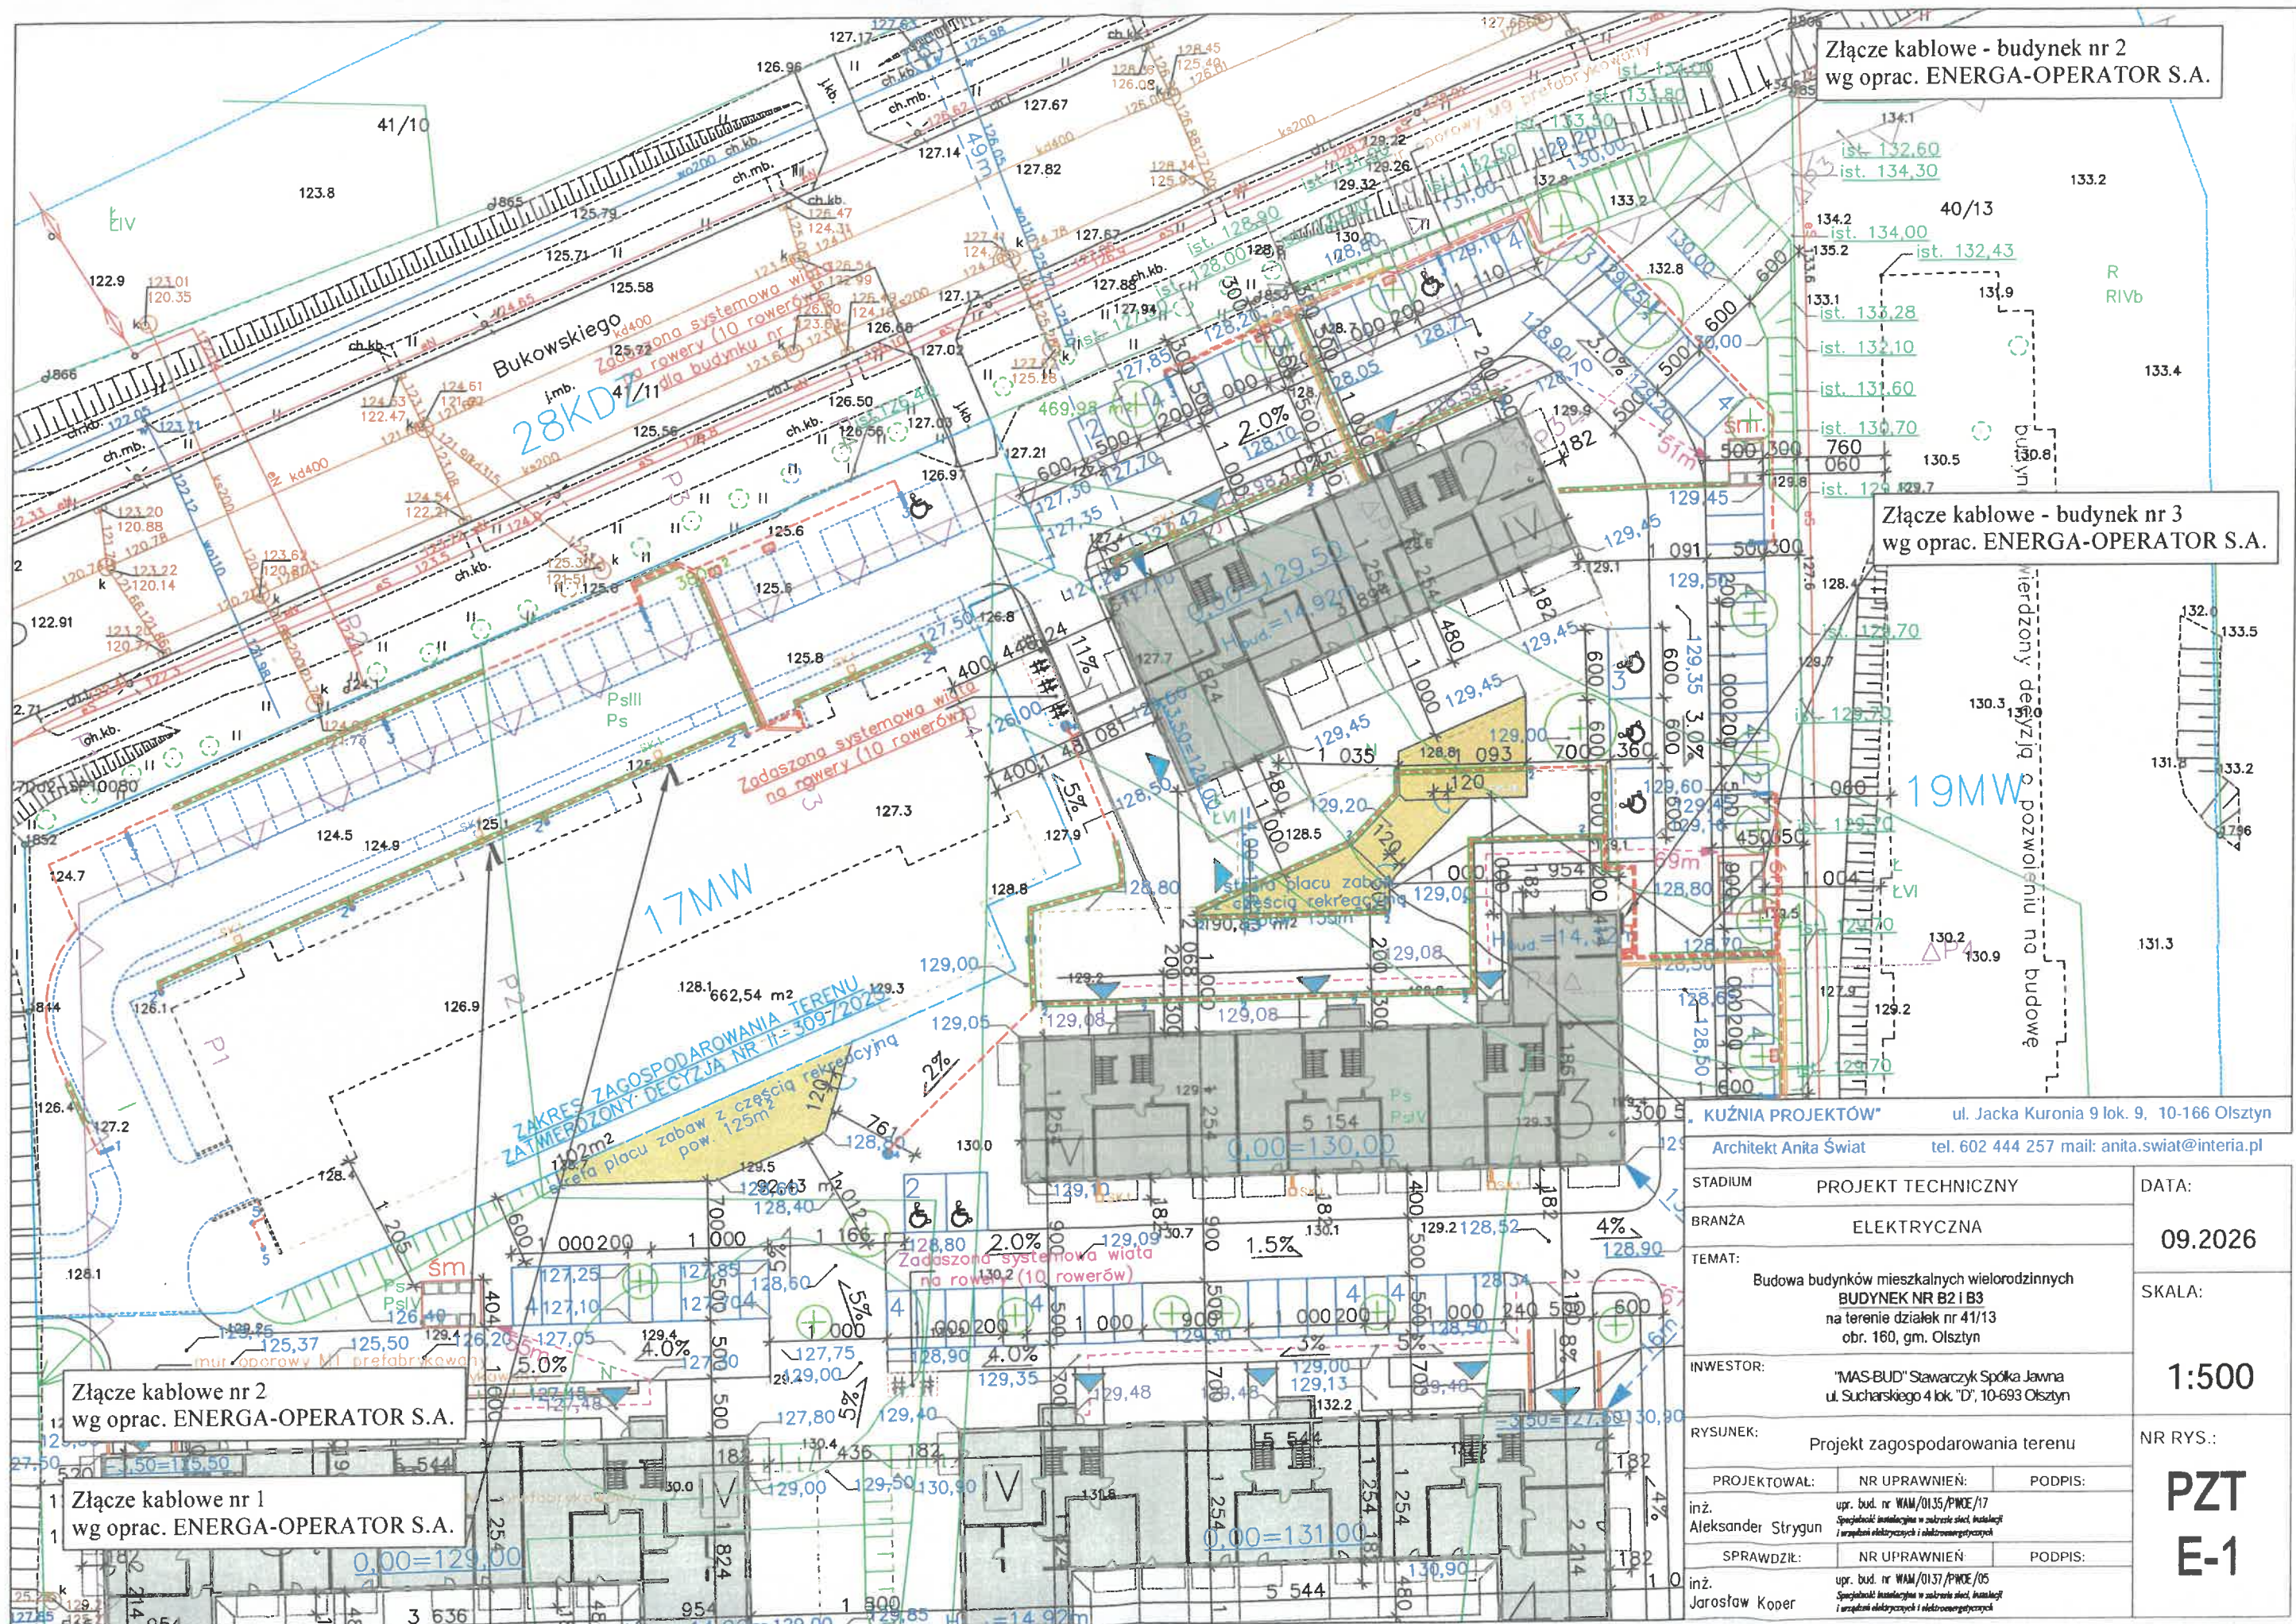

Złącze kablowe - budynek nr 2
wg oprac. ENERGA-OPERATOR S.A.



Złącze kablowe - budynek nr 3
wg oprac. ENERGA-OPERATOR S.A.

Złącze kablowe nr 2
wg oprac. ENERGA-OPERATOR S.A.

Złącze kablowe nr 1
wg oprac. ENERGA-OPERATOR S.A.

KUŹNIA PROJEKTÓW ul. Jacka Kuronia 9 lok. 9, 10-166 Olsztyn
Architekt Ania Świat tel. 602 444 257 mail: ania.swiat@interia.pl

STADIUM	PROJEKT TECHNICZNY	DATA:
BRANŻA	ELEKTRYCZNA	09.2026
TEMAT:	Budowa budynków mieszkalnych wielorodzinnych BUDYNEK NR B2 i B3 na terenie działek nr 41/13 obr. 160, gm. Olsztyn	SKALA:
INWESTOR:	"MAS-BUD" Stawarczyk Spółka Jawna ul. Sucharskiego 4 lok. "D", 10-693 Olsztyn	1:500
RYSUNEK:	Projekt zagospodarowania terenu	NR RYS.:
PROJEKTOWAŁ:	NR UPRAWNIENI:	PZT E-1
inż. Aleksander Strygun	upr. bud. nr WAM/OI.35/PWDE/17 Specjalność: Instalacyjna w zakresie sieci, instalacji i urządzeń elektrycznych i elektroenergetycznych	
SPRAWDZIŁ:	NR UPRAWNIENI:	
inż. Jarosław Koper	upr. bud. nr WAM/OI.37/PWDE/05 Specjalność: Instalacyjna w zakresie sieci, instalacji i urządzeń elektrycznych i elektroenergetycznych	

  

LIWCOWANO 2 GODNIE
ZE SKŁANIANIEM
31.08.2015
ZELBO SZCZYTNO
TECHNIK BUDOWY
Bartosz Koryński
Upr. pom. SEP 15/16/00/2015

istn. stacja transf.
"Bukowskiego"
O-1466






$S_n = 250 \text{ kVA}$

Light-On Matusz Laskowski
Główny Projektant
IP: 40 29 71 11 REGION 33552173
zgodnie z projektem

proj. Z6307105
KRSN-0/5R-NH2F







istn.
proj. Z6307106
KRSN-0/5R-NH2F

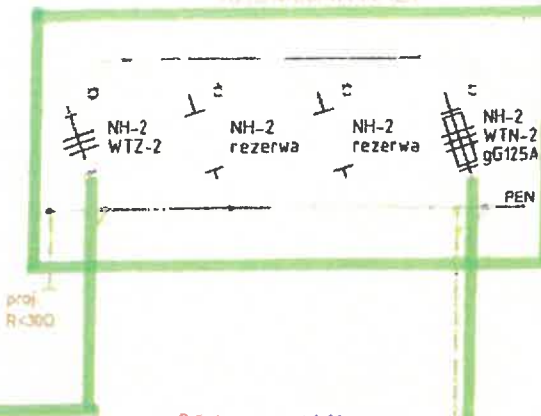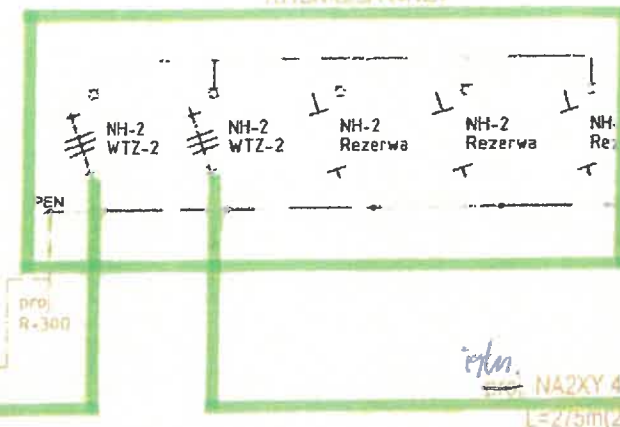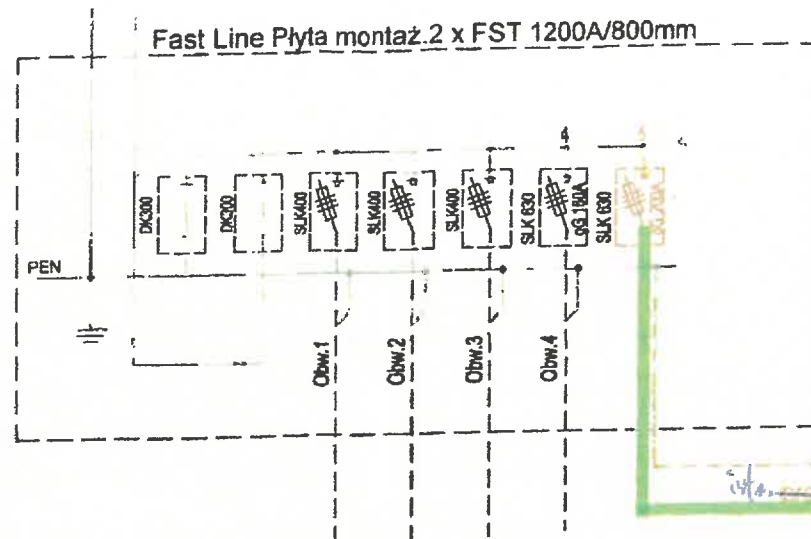

FeZn 30x4
NA2XY 4x240mm²
L=1m(10m)

NA2XY 4x240mm²
L=275m(288m)

prz. uziemia + KRSN-0/5R-NH2F

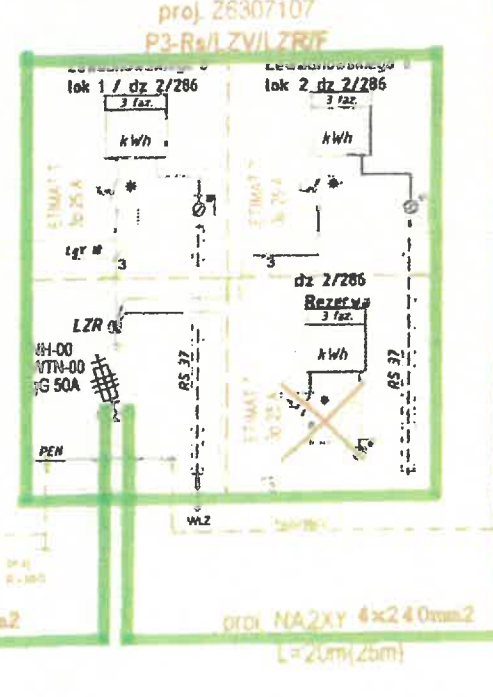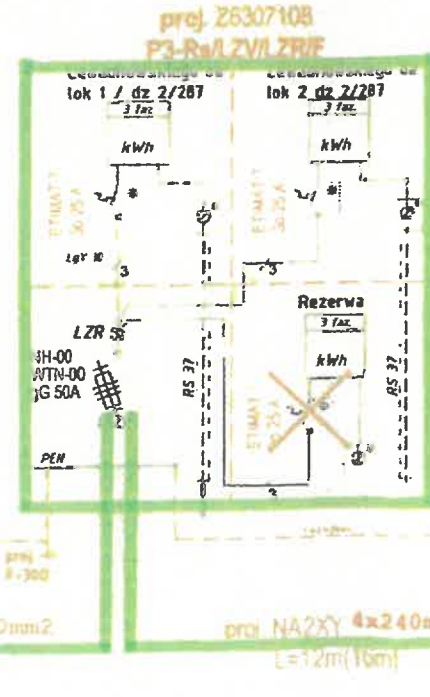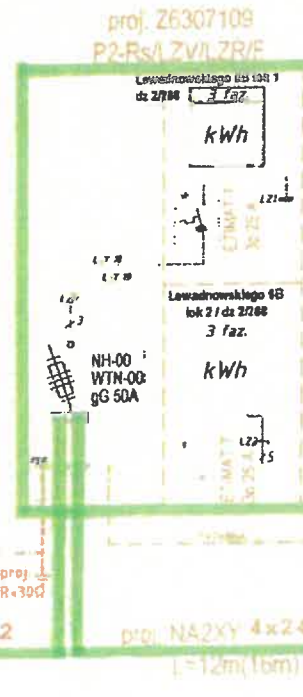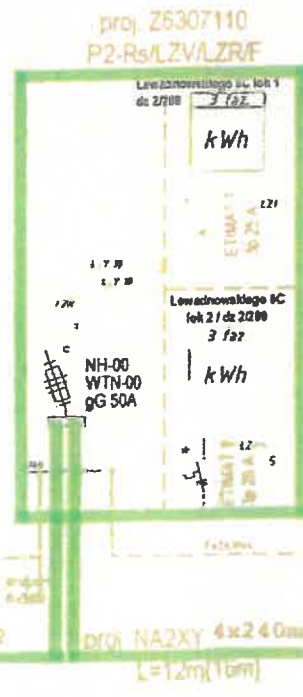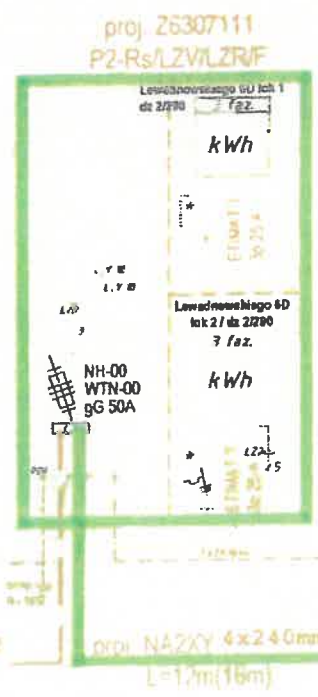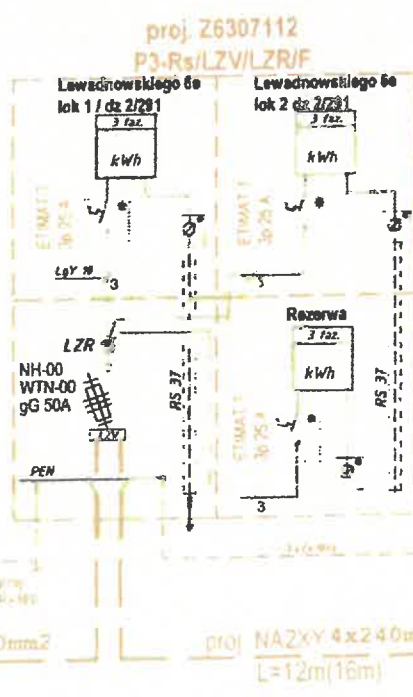


1 etap realizacji


Części licznikowe nie wyposażać w ograniczniki mocy.
Przewody zasilające ograniczniki zdemontować
spod listwy rozgałęźnej LZR i je zabezpieczyć.

PRZEDSIĘBIORSTWO USŁUG INŻYNIERSKICH "SIECIOPROJEKT" Sp. z o.o. 10 - 804 Olsztyn ul. Rolna 241	
Nazwa rysunku: Schemat zasilania nn 0,4 kV Elektroenergetyczna sieć kablowa nn 0,4 kV - zasilanie bud. mieszkalnych	
Adres zasilanego obiektu: Olsztyn ul. Bukowskiego/Lewandowskiego	
Skala: bs	OBI: 63/2403819
Nr rys.: e2	Projektant: inż. Wojciech Wykowski upr. bud. nr WAM/0083/PWOE/13
Data: 11.2025r.	Opracowała: Emilia Frączek

proj. Winda + KRSN

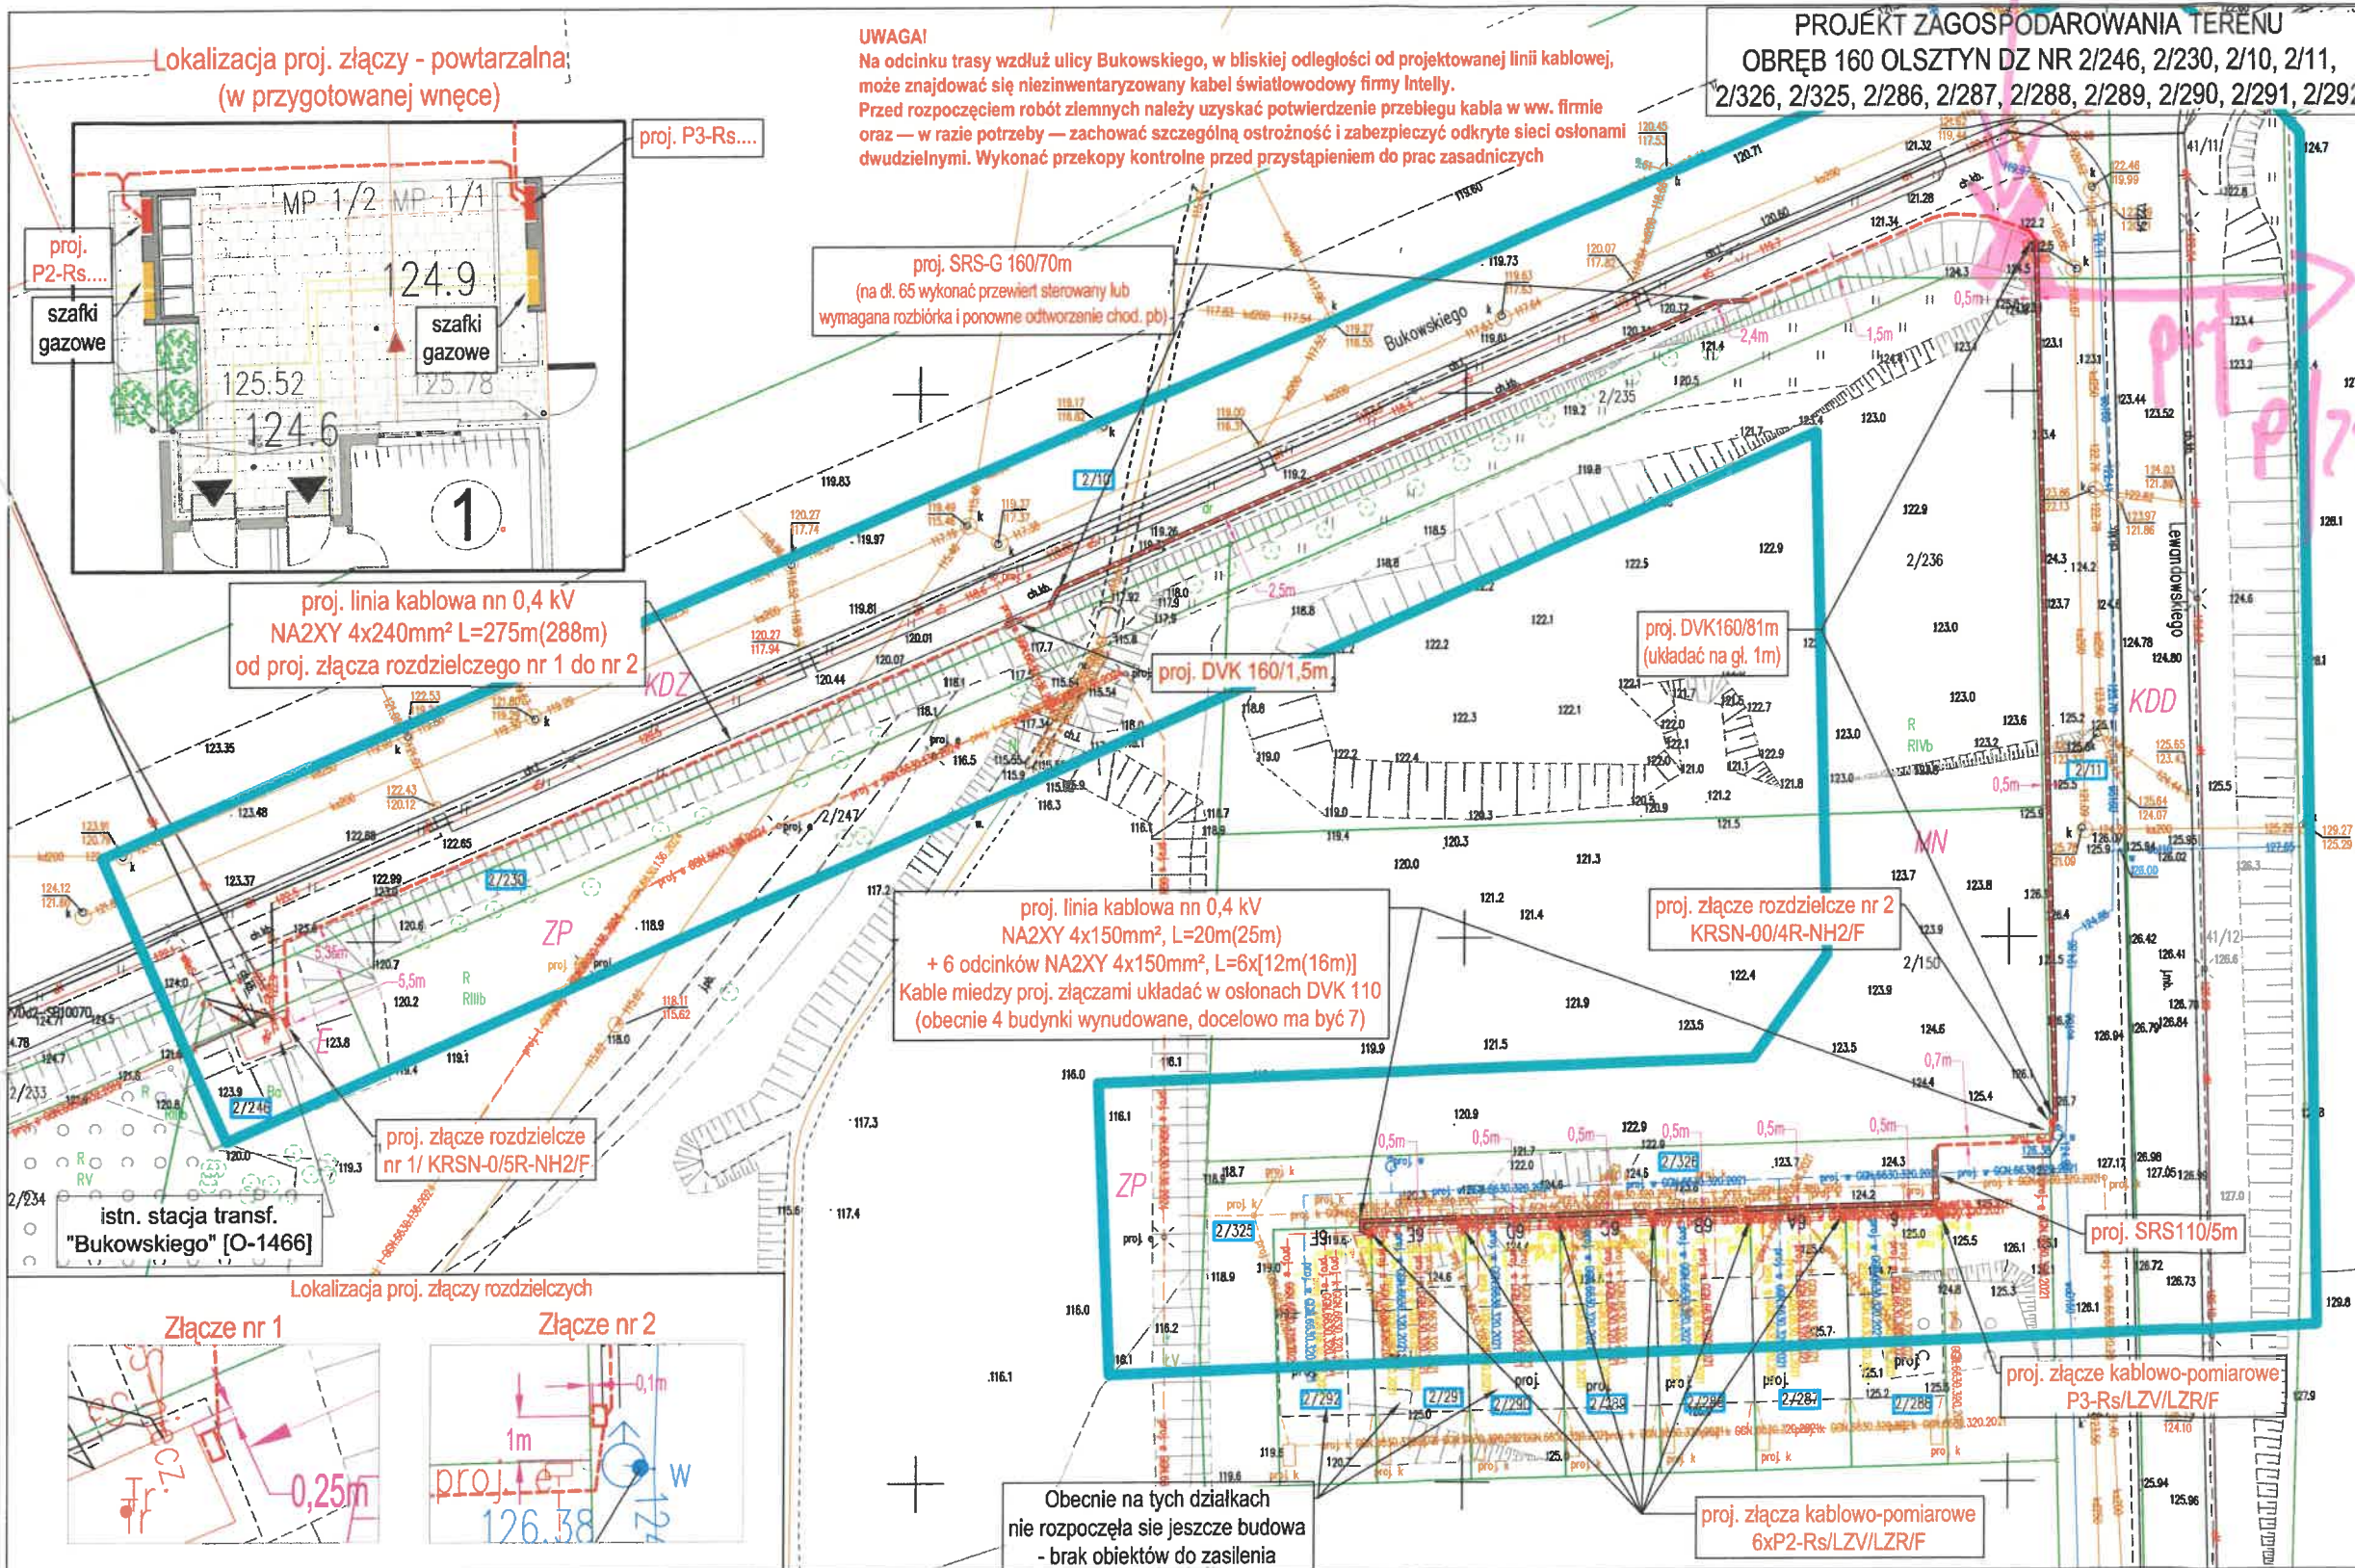

Lokalizacja proj. złącza - powtarzalna (w przygotowanej wnęce)

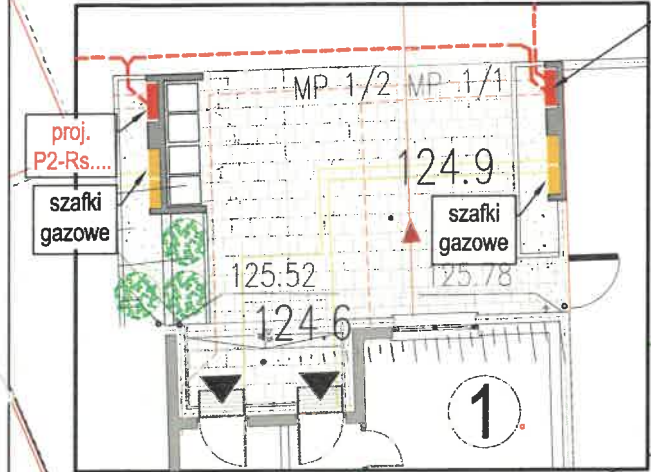

proj. linia kablowa nn 0,4 kV NA2XY 4x240mm² L=275m(288m) od proj. złącza rozdzielczego nr 1 do nr 2

