

MAPA DO CELÓW PROJEKTOWYCH

aktualna pod względem syt.-wys. i uzbrojenia podziemnego terenu na dzień 28.04.2026r.

SKALA 1 : 500

Wykonawca :

TERRA
Marcin Puścikowski
KRAG 2E, tel. 600 543 385
83 - 200 Starogard Gdański
NIP 592-183-19-16, Reg. 192871326

GEODETA UPRAWNIONY
inż. Marcin Puścikowski

Województwo : pomorskie

Powiat : starogardzki

Miasto: Starogard Gd.

Obręb : Nr 30

Działka nr : 17/22 i 17/23

Nr sekcji mapy : 6.212.25.22


Identyfikator zgłoszenia : GG-II.6640.1564.2026

UWAGA : Nie wyklucza się istnienia urządzeń podziemnych nie zgłoszonych do inwentaryzacji, o których brak jest danych w branżach. Mapę wykonano bez badania służebności.

Krag, dn. 04.05.2026r.

Poświadczam, że niniejszy dokument został opracowany w wyniku prac geodezyjnych i kartograficznych, których rezultaty zawiera operat techniczny pozytywnie zweryfikowany. Jednocześnie informuję, że jestem świadomy odpowiedzialności karnej za złożenie fałszywego oświadczenia.

Identyfikator zgłoszenia prac geodezyjnych :	GG-II.6640.1564.2026
Organ służby geodezyjnej, który otrzymał zgłoszenie :	STAROSTA STAROGARDZKI
Wykonawca prac geodezyjnych :	TERRA Marcin Puścikowski
Protokół kontroli nr:	GG-II.6640.1564.2026_53601 z dnia 30-04-2026r.
Imię i nazwisko oraz numer uprawnień zawodowych kierownika prac geodezyjnych :	GEODETA UPRAWNIONY inż. Marcin Puścikowski

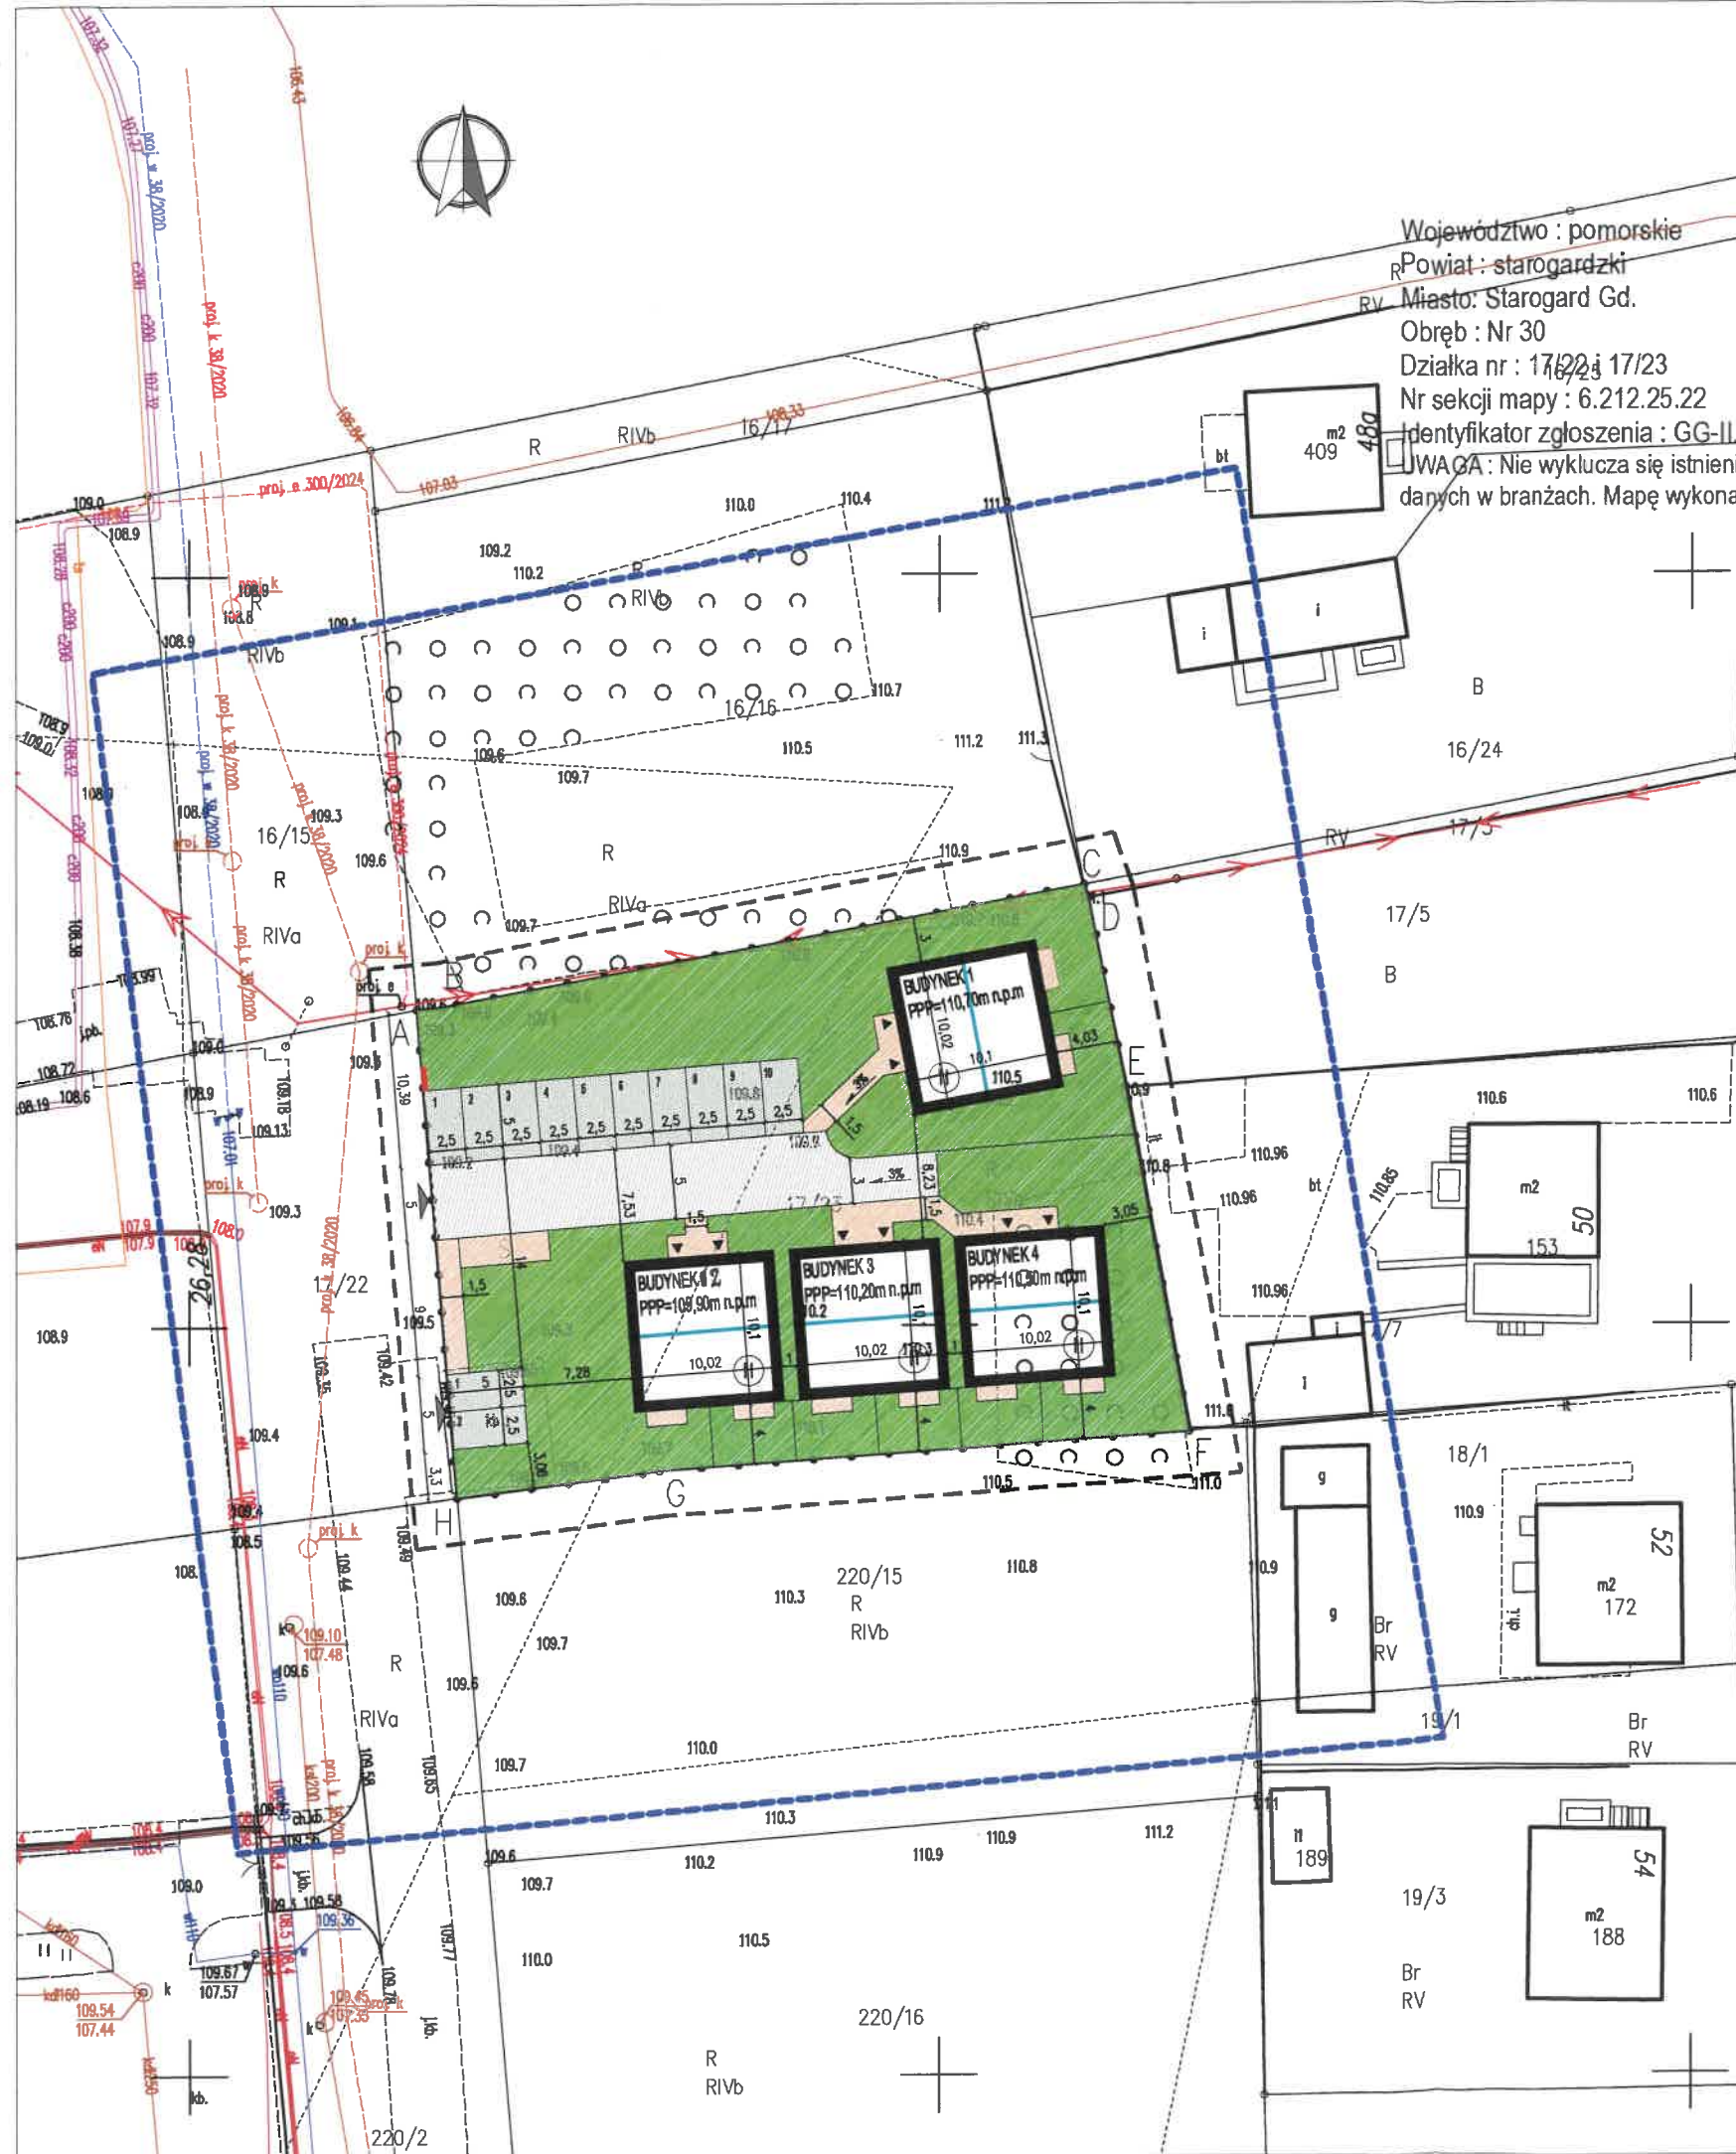

LEGENDA

	GRANICA OPRACOWANIA		GRANICA INWESTYCJI
	PROJEKTOWANE ZJAZDY NA DZIAŁKĘ		PROJEKTOWANA ZABUDOWA
	NIEPRZEKRACZALNE LINIE ZABUDOWY WG ZAPISÓW MPZP		ILOŚĆ KONDYGNACJI
	KALENDARZ PROJEKTOWANYCH BUDYNKÓW		PROJEKTOWANE WEJŚCIA DO BUDYNKU
	MIJESCE POSTOJOWE SAMOCHODOWE O WYMIARACH 2,50m x 5,00m		MIJESCE GROMADZENIA ODPADÓW STAŁYCH
	PROJEKTOWANE SKARPY		CHODNIKI PIESZE
	KOSTKA BETONOWA		KOSTKA AZUROWA
	PODJAZD		KOSTKA AZUROWA
	NAWIERZCHNIA TRAWIASTA		CIĄG PIESZO-JEZDNY/DROGA KOŁOWA
	SUGEROWANA LOKALIZACJA SZKŁY ELEKTRYCZNEJ REALIZOWANA W RAMACH PRZYŁĄCZA WG ODDZIELNEGO OPRACOWANIA		PROJEKTOWANA RZĘDNA TERENU ISTNIEJĄCA RZĘDNA TERENU
	OPROSDZENIE NA PODMURÓWIE ZAPOBIEGAJĄCE PRZEDOSTAWIANIU SIĘ WÓD OPADOWYCH NA DZIAŁKĘ SĄSIEDNIE		ZEWNETRZNA INSTALACJA KANALIZACJI SANITARNEJ PRZEWÓD: RURA PVC 160
	PRZYŁĄCZE KANALIZACJI SANITARNEJ WG ODDZIELNEGO OPRACOWANIA		ZEWNETRZNA INSTALACJA KANALIZACJI DESZCZOWEJ PRZEWÓD: RURA PVC 160
	PRZYŁĄCZE KANALIZACJI DESZCZOWEJ WG ODDZIELNEGO OPRACOWANIA		PRZYŁĄCZE KANALIZACJI DESZCZOWEJ WG ODDZIELNEGO OPRACOWANIA
	SZCZELNE ZBIORNIKI NA WODY OPADOWE O POJEMNOŚCI 5M3		ODWODNIENIE LINIOWE ZAPOBIEGAJĄCE PRZEDOSTAWIANIU SIĘ WÓD OPADOWYCH NA DZIAŁKĘ SĄSIEDNIE
	ZEWNETRZNA INSTALACJA ELEKTRYCZNA M.2 2x YK720 5x10		ZEWNETRZNA INSTALACJA ELEKTRYCZNA M.2 2x YK720 5x10
	ZEWNETRZNA INSTALACJA WODOCIĄGOWA PRZEWÓD: RURA PE Ø32 3,0		ZEWNETRZNA INSTALACJA WODOCIĄGOWA PRZEWÓD: RURA PE Ø32 3,0
	PRZYŁĄCZE INSTALACJI WODOCIĄGOWEJ WG ODDZIELNEGO OPRACOWANIA		PRZYŁĄCZE INSTALACJI WODOCIĄGOWEJ WG ODDZIELNEGO OPRACOWANIA

AUTORSKA PRACOWNIA "WU ARCHITEKTURA"
ARCHITEKTURA
NIP: 579-223-77-88
TEL. 694-164-604
projekty@wuarchitektura.pl

PROJEKT BUDOWLANY ZESPOŁU BUDYNKÓW MIESZKALNYCH JEDNORODZINNYCH Z INFRASTRUKTURĄ TECHNICZNĄ

INWESTOR LOKER sp. z o.o.
Pułaskiego 33/1
84-230 Rumia

ZAGOSPODAROWANIE TERENU

NUMER RYSUNKU	NAZWA RYSUNKU	DATA
RYS.Z1	PROJEKT ZAGOSPODAROWANIA TERENU	05.2026

dz. nr 17/23 obręb 30 Starogard Gdański

ARCHITEKTURA

PROJEKT:
mgr inż. arch. Jakub Ulas
upr. nr 197/P00KK/IV/2016
w spec. architektonicznej do projektowania bez ograniczeń

INSTALACJE SANITARNE

SPRAWDZENIE:
mgr inż. Marcin Mikotajski
upr. nr POM/0036/P00S/14
do projektowania bez ograniczeń w spec. instalacyjnej w zakresie sieci, instalacji i urządzeń cieplnych, wentylacyjnych, gazowych, wodociągowych i kanalizacyjnych

INSTALACJE ELEKTRYCZNE

PROJEKT:
mgr inż. Robert Licat
upr. nr POM/0172/PW0E/14
w spec. elektrycznej i elektroenergetycznej do projektowania bez ograniczeń