

(obw. 500 z T-71086)
proj. przyłącze kablowe nn 0,4kV
typu YAKXS 4x70 (L=27/33m)
(Całość w rurze ochronnej
typu DVK 110)


Z6926094
proj. rozdzielnica kablowa 0,4kV
typu KRSN-00/3R-NH2/R-NH00/F
(dz. 290/1 - B/25/065509; P/25/064687)

istn. słup 506 typu K-10/2xŻN
istn. uziem. R<10Ω
istn. ograniczniki przep.

(obw. 500 z T-71086)
istn. YAKXS 4x70

istn. złącze Z6924184
typu KRSN-00/3R-NH2/R-NH00/F
- punkt przyłączenia

POWIEKSZENIE FRAGMENTU MAPY
SKALA 1:100

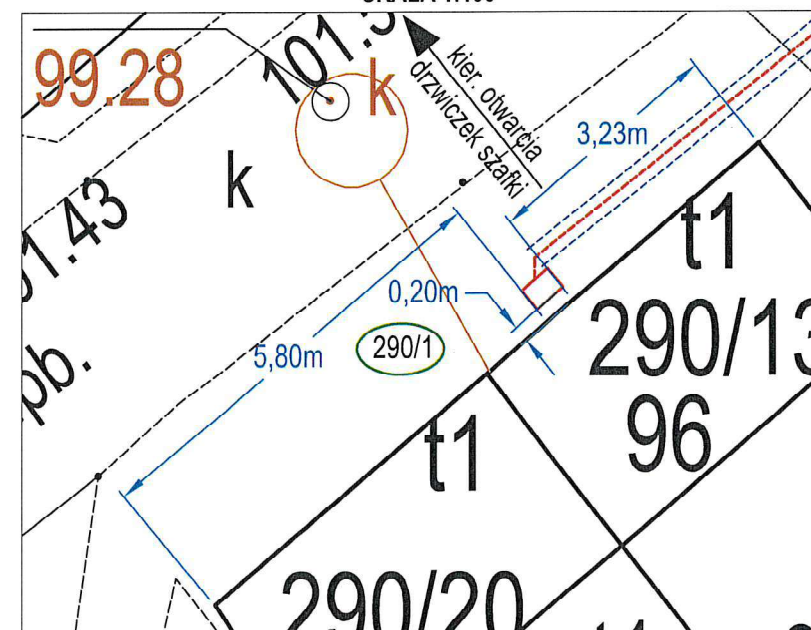

POŚWIADCZA SIĘ ZA ZGODNOŚĆ Z ORYGINAŁEM
NINIEJSZĄ KOPIĘ MAPY

mgr inż. Krystian Brandt
uprawnienia budowlane do projektowania
i kierowania robotami budowlanymi
bez ograniczeń w specyfice i instalacyjnej
w zakresie sieci, instalacji i urządzeń
elektrycznych i elektroenergetycznych
Nr ewid. WAM/0008/PWQ5/17

mgr inż. Tomasz Dymek
geodeta uprawniony
Upr. nr 20298
tel. 668-359-945

Poświadczam, że niniejszy dokument został opracowany w wyniku prac geodezyjnych i kartograficznych, których rezultaty zawiera oporząd techniczny pozytywnie zweryfikowany. Jednocześnie informuję, że jestem świadomy odpowiedzialności karnej za złożenie fałszywego oświadczenia.	
Identyfikator zgłoszenia prac geodezyjnych	6640.2194.2025
Organ służby geodezyjnej, który otrzymał zgłoszenie	Starosta kwidziński
Wykonawca prac geodezyjnych	GEOSFERA Tomasz Dymek
Nr oraz data sporządzenia dokumentu zawierającego wynik pozytywnej weryfikacji	Protokół Weryfikacji 6640.2194.2025_18380 z dn. 2026-02-02
Imię i nazwisko oraz nr uprawnień zawodowych kierownika prac	Tomasz Dymek Nr uprawnień 20298, zakres 1,2

Mapa do celów projektowych skala 1:500

województwo: pomorskie
gm. : 220704_4 Prabuty
ob. : 0001, Prabuty
dz.nr 290/17

Poziomy układ geodezyjny - "2000/18" Wysokościowy układ geodezyjny - PL-EVRF2007-NH
Mapę opracowano na podstawie materiałów źródłowych otrzymanych z PODGiK w Kwidzynie,
oraz dokonanego pomiaru bezpośredniego. Dane w zakresie ewidencji gruntów naniesiono
na podstawie materiałów otrzymanych z PODGiK w Kwidzynie, bez prawnego ustalenia granic.
Służebności gruntowych nie badano.

Nie wyklucza się istnienia w terenie innych, nie wykazanych na niniejszej mapie urządzeń podziemnych,
które nie były zgłoszone do inwentaryzacji. Nie przeprowadzono wywiadu w instytucjach branżowych.

Sekcja mapy zasadniczej: 6.207.30.10.4.4
Oznaczenie granic obszaru, który był przedmiotem aktualizacji:
Miejsce i data opracowania mapy: Grobelno, dn. 2025.12.13

ID: 6640.2194.2025


Wykonawca:
GEOSFERA
Grobelno 58E
82-200 Malbork

Kierownik pracy
mgr inż. Tomasz Dymek
upr. nr 20298 (1,2)

Firma: ELVEN Sp. z o.o. ul. ks. A. Klimuszki 23, 82-300 Elbląg e-mail: elven@vp.pl; tel. 616-383-743		Inwestor: ENERGA-OPERATOR SA z siedzibą w Gdańsku ul. Marynarki Polskiej 130 80-557 Gdańsk	
Projektował:	mgr inż. Krystian Brandt Upr. WAM/0008/PWQ5/17	Podpis:	Branża: Elektryczna
Opracował:	Dariusz Chmura	Podpis:	Data: 04.2026 faza: projekt
Temat:	Budowa elektroenergetycznego przyłącza kablowego nn 0,4kV ze złączem energetycznym nn 0,4kV do zasilania zespołu garaży		
Adres:	Prabuty ul. Chodkiewicza, dz. 288/5, 290/1 obręb 0003 Prabuty, jedn. ewid. 220704_4 Prabuty-M, powiat kwidziński, woj. pomorskie		
Nr OBI:	OBI/23/2503262	Nr warunków:	B/25/065509; P/25/064687
Nazwa rysunku:	Projekt zagospodarowania terenu		
Skala:	1:500	Nr projektu:	Nr rysunku: 01 Nr ark.: -


istn. słup nr 506
typu K-10/2xŻN

istn. T-71086 "Prabuty Os. II Kuracyjna"

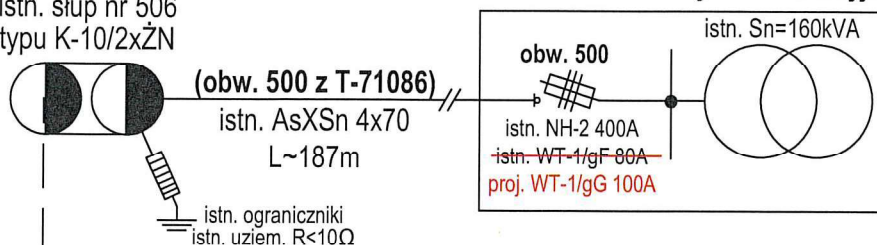

(obw. 500 z T-71086)
istn. YAKXS 4x70
L~24m

istn. Z6924184
typu KRSN-00/3R-NH2/R-NH00/F
(dz. 288/5)

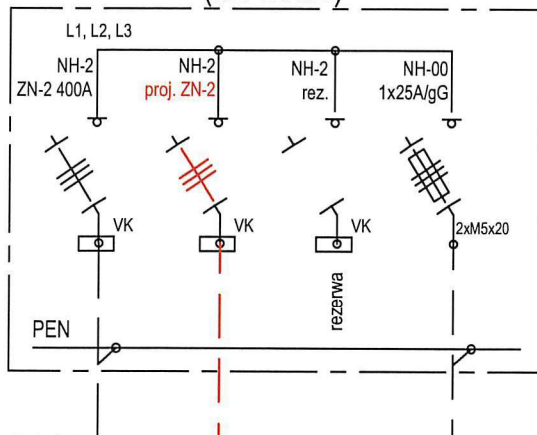

istn. WLZ

kier. szafka pomiarowa


Z6926094

proj. rozdzielnica kablowa

typu KRSN-00/3R-NH2/R-NH00/F

(dz. 290/1 - B/25/065509; P/25/064687)

(obw. 500 z T-71086)
proj. przyłącze kablowe
typu YAKXS 4x70; (L27/33m)

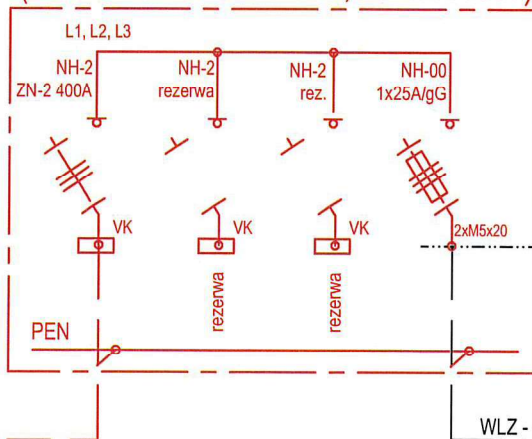

$I_{k1}=774,1A$
 $I_a=250A$
 $I_{k1}>I_a$
 $\Delta U=3,51\% < 10\%$

rozgranicznienie
własności stron

WLZ - kier. szafka pomiarowa
w zakresie Podmiotu Przyt.
P/25/064687 - dz. 290/17 (Pi=4,5kW; 1faz.)

UWAGA

- Ochrona od porażenia zapewniona poprzez samoczynne szybkie wyłączenie zasilania
- Układ sieci TN-C
- * urządzenia przystosowane do plombowania.

Firma:		Inwestor:	
ELVEN Sp. z o.o. ul. ks. A.Klimuszki 23, 82-300 Elbląg e-mail: elven@vp.pl; tel. 516-383-743		ENERGA-OPERATOR SA z siedzibą w Gdańsku ul. Marynarki Polskiej 130 80-557 Gdańsk	
Projektował:	mgr inż. Krystian Brandt Upr. WAM/0008/PWOE/17	Podpis:	Branża: Elektryczna
Opracował:	Dariusz Chmura	Podpis:	Data: 04.2026
			faza: projekt
Temat:	Budowa elektroenergetycznego przyłącza kablowego nn 0,4kV ze złączem energetycznym nn 0,4kV do zasilania zespołu garaży		
Adres:	Prabuty ul. Chodkiewicza, dz. 288/5, 290/1 obręb 0003 Prabuty, jedn. ewid. 220704_4 Prabuty-M, powiat kwidziński, woj. pomorskie		
Nr OBI:	OBI/23/2503262	Nr warunków:	B/25/065509; P/25/064687
Nazwa rysunku:	Schemat jednokreskowy układu zasilania		
Skala:	Nr projektu:	Nr rysunku:	Nr ark.: