



SCHEMAT JEDNOKRESKOWY UKŁADU ZASILANIA

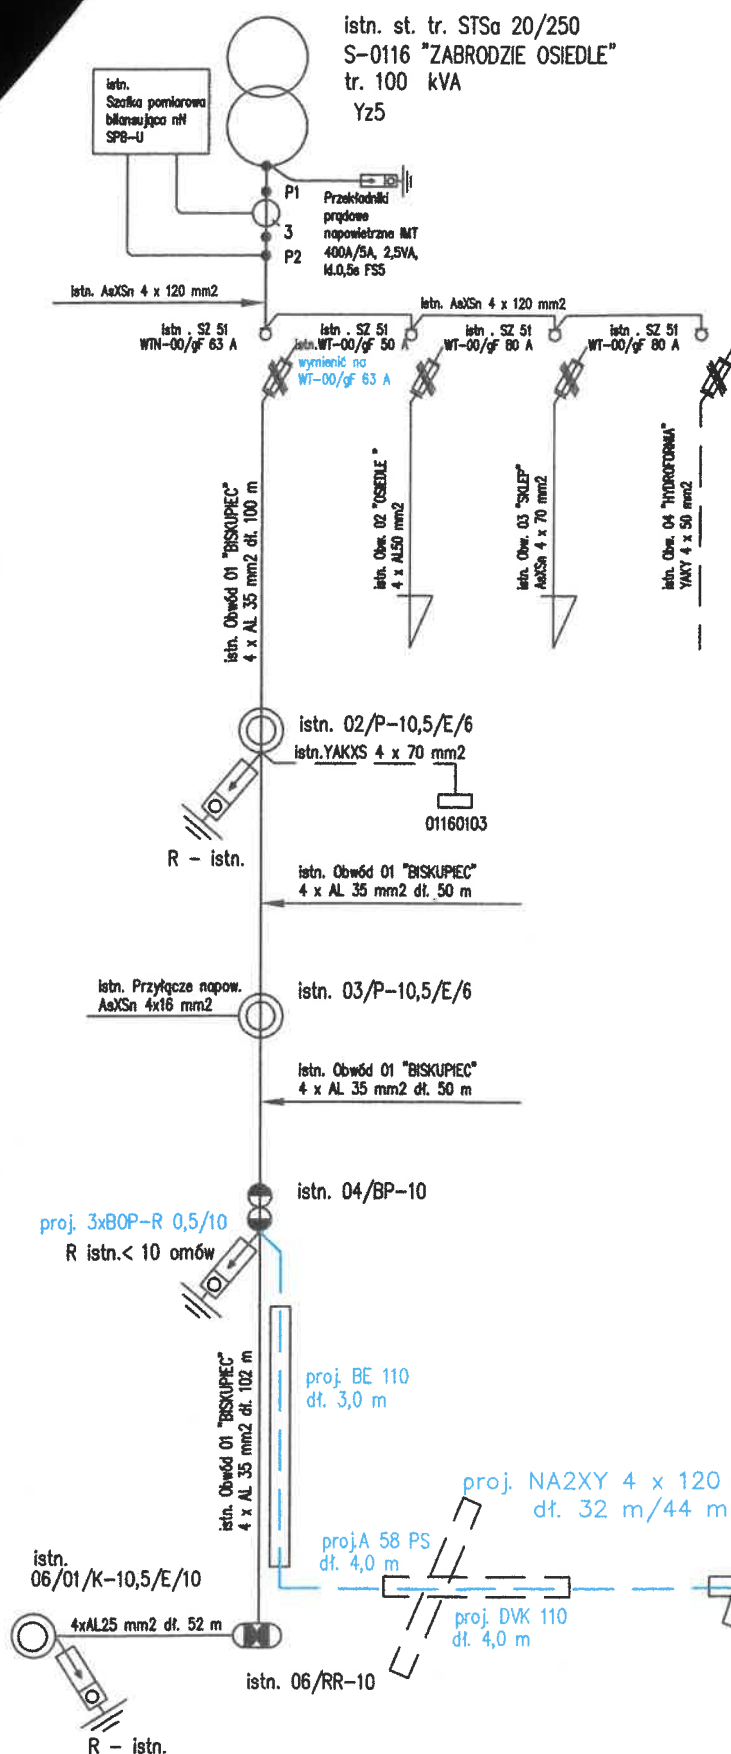

Nr Z6507350

proj. Szafa pomiarowa
P2-Rs/LZV/LZR/F

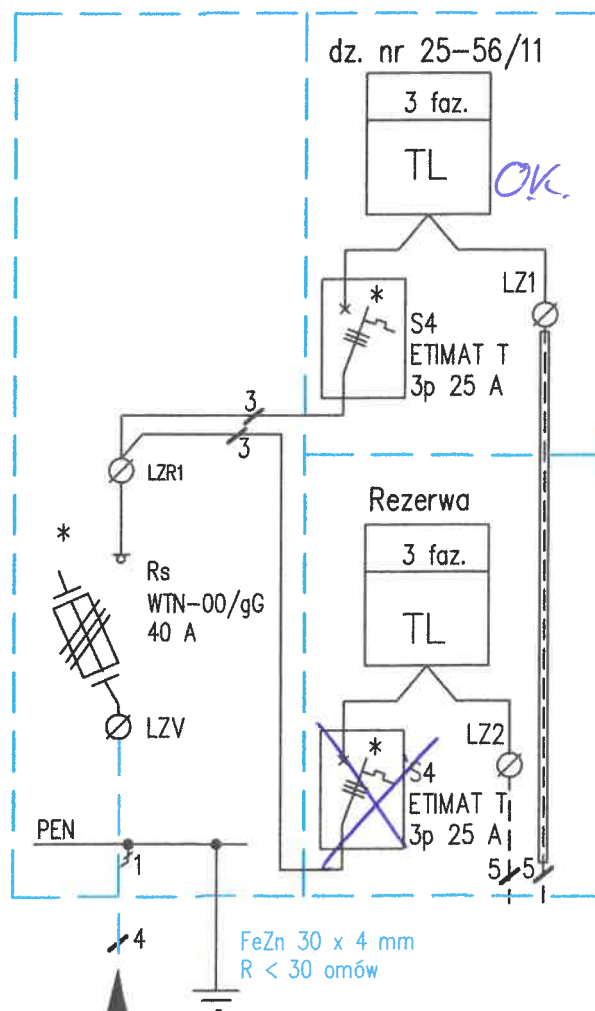


Projektowanie, Nadzór i Wykonawstwo Instalacji Elektrycznych 11-300 Biskupiec ul. Harcerska 5 tel. 89 715-48-88, 607-157-414					
Stadium :	PROJEKT BUDOWLANY - SCHEMAT JEDNOKRESKOWY ZASILANIA				
Obiekt :	PRZYŁĄCZE KABLOWE nN 0,4 kV				Nr rys. E - 2
Adres :	OBRĘB 25 ZABRODZIE DWORZEC mac. DWORZEC DZ. NR 56/11 GM. BISKUPIEC				
Projektant	Instal i nadzór	specjalność	upr. bud.	data	podpis
Jerzy Szadł	elektroenergetyk	111/87/OL	11.2025		
Opis					


PROJEKT ZAGOSPODAROWANIA TERENU

BUDOWY PRZYŁĄCZA KABLOWEGO nN 0,4 kV Z SZAFĄ POMIAROWĄ
DO ZASILANIA BUDYNKU MIESZKALNEGO – JEDNORODZINNEGO NA DZ.
NR 56/11 OBRĘB 25 ZABRODZIE DWORZEC msc. DWORZEC GM. BISKUPIEC

INWESTOR
ENERGA – OPERATOR SA
Z SIEDZIBĄ W GDAŃSKU
ul. MARYNARKI POLSKIEJ 130
80-557 GDAŃSK

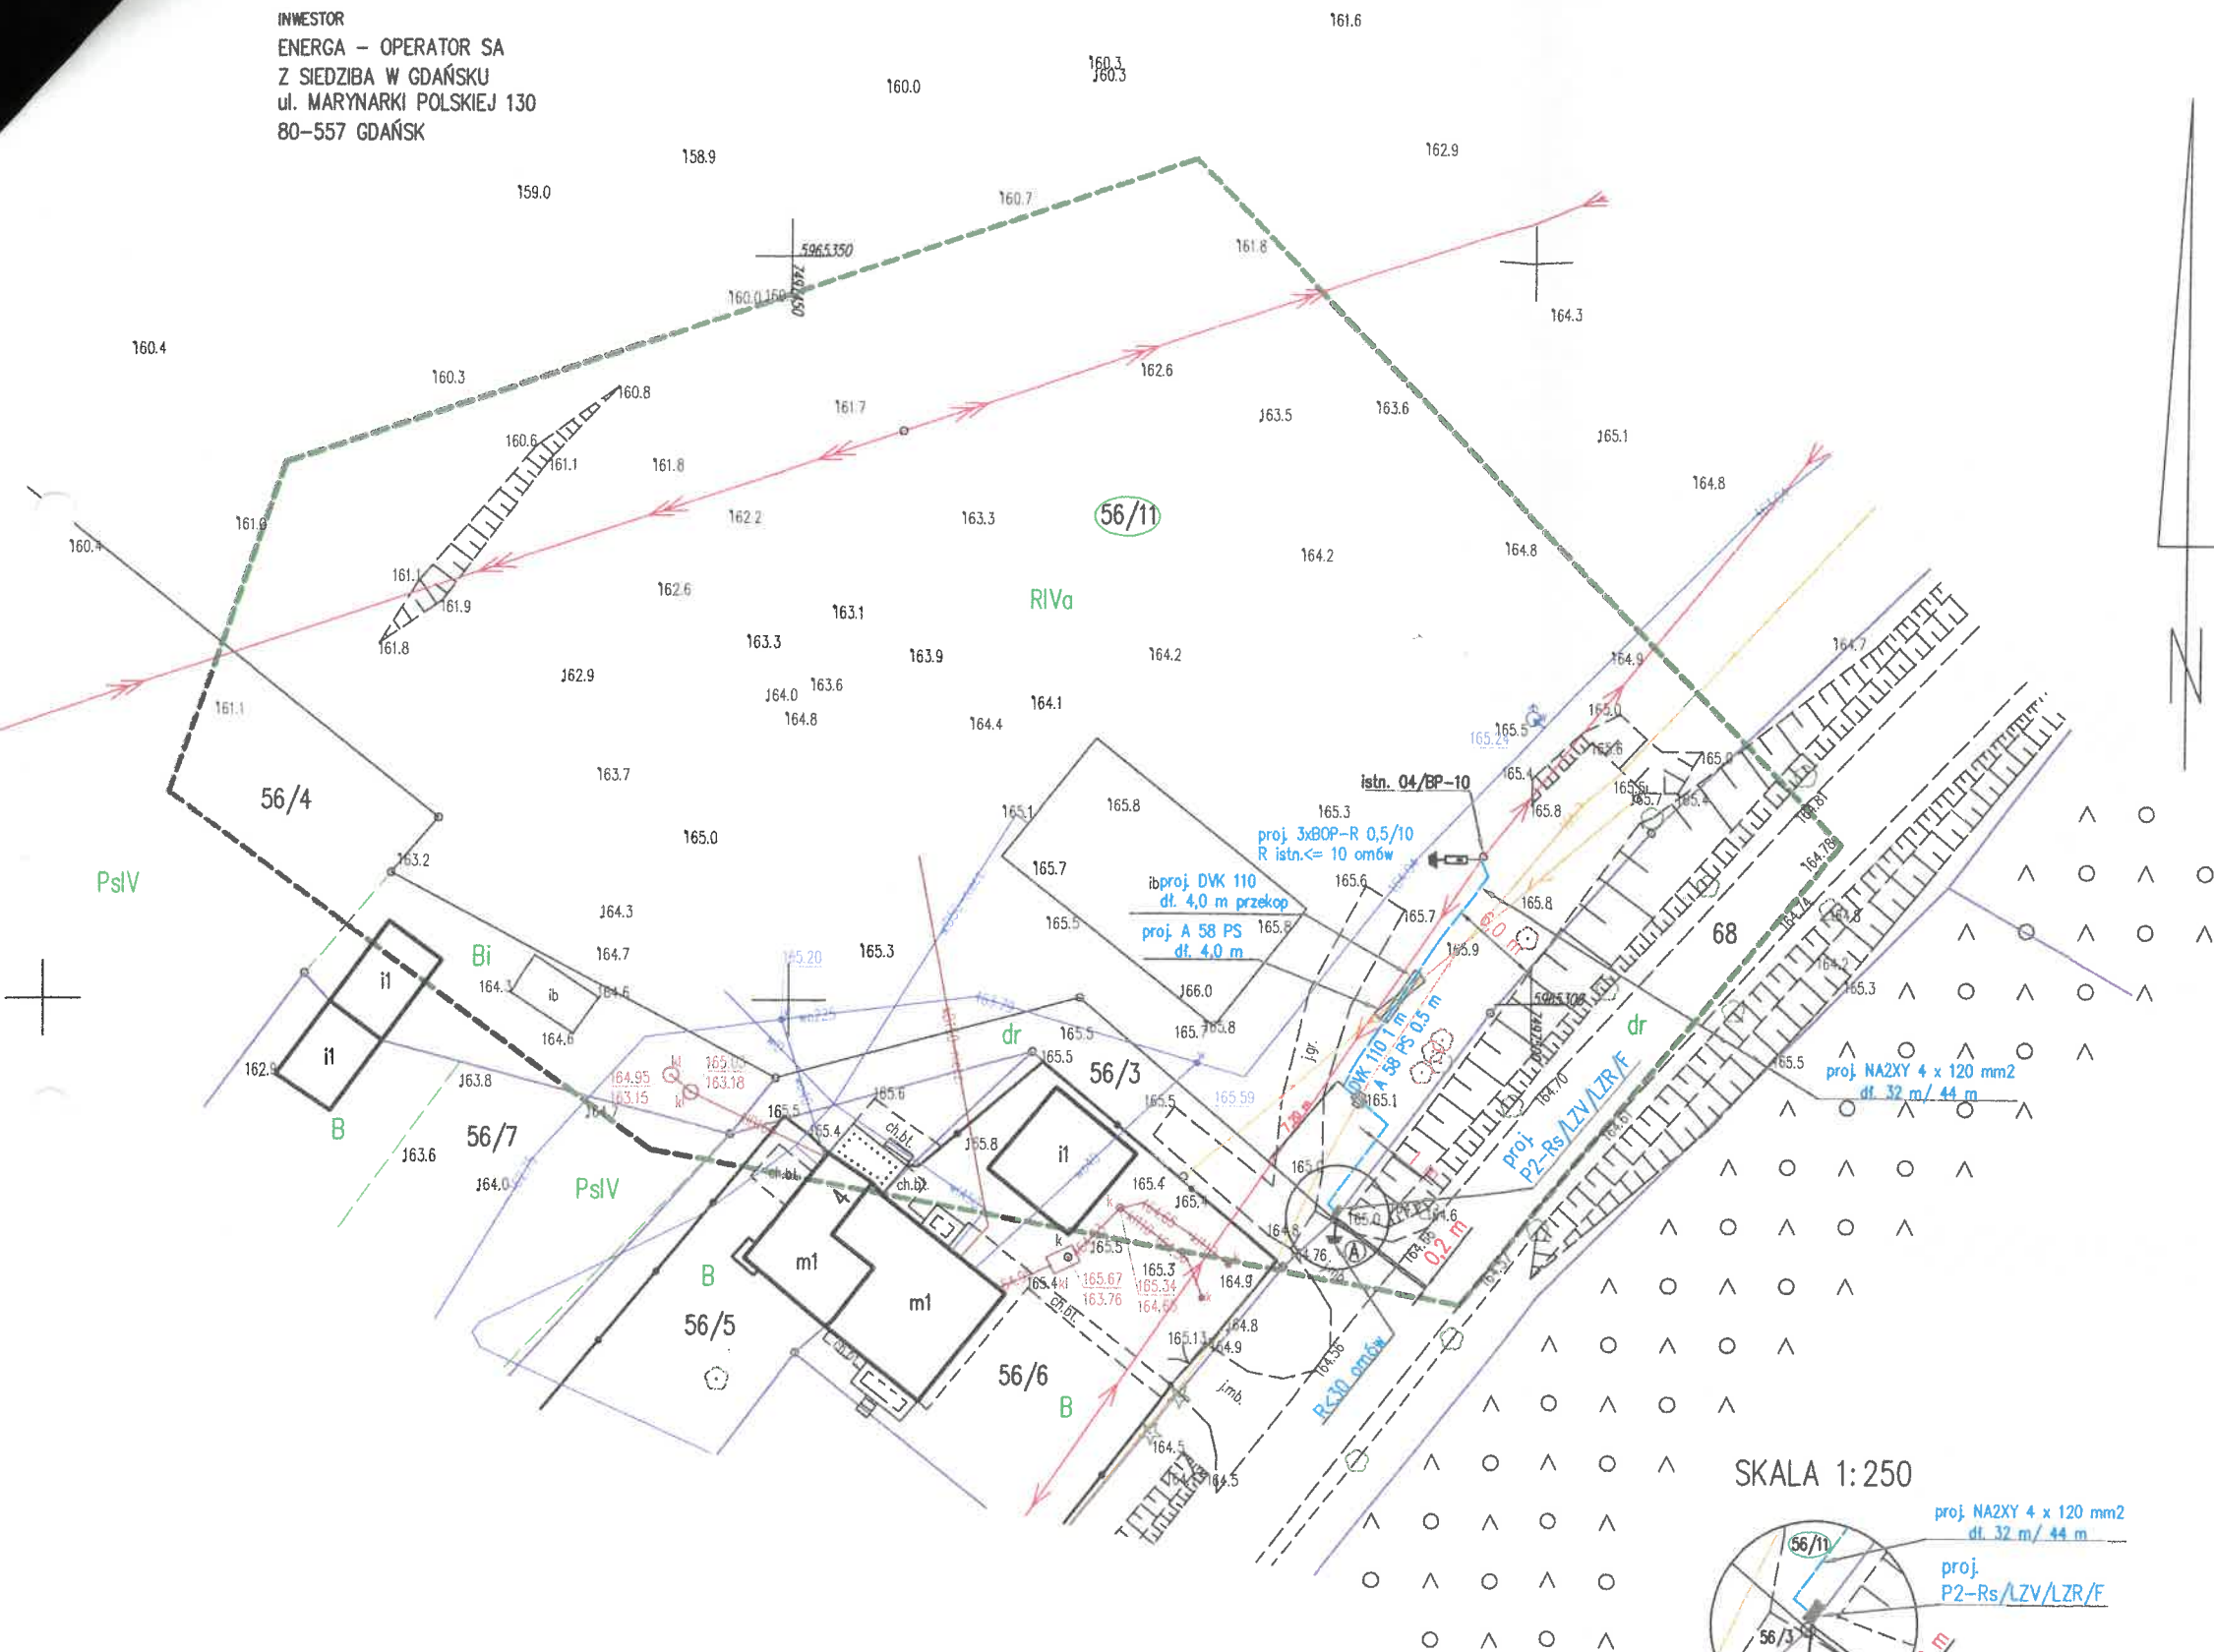

SKALA 1:250

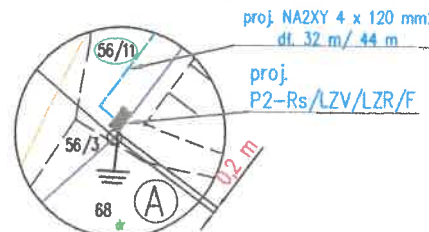

MAPA DO CELÓW PROJEKTOWYCH		ARKUSZ 1 (I)
Opisanie kancelaryjne zgłoszenia pracy geodezyjnej		GD-I.6642.1.985.2025
L.k. wykonawcy		32/2025
Nazwa miejscowości		Dworzec dz. 56/11
Jednostka ewidencyjna		281402_5
		Biskupiec
Obwód ewidencyjny		0025
		Zabrodzie Dworzec
Skala mapy		1:500
Nazwa układu współrzędnych	Prostokątnych płaskich	PL-2000 strefa 7
	wysokości	PL-EVRF2007-NH
Opisanie granic obszaru, który był przedmiotem aktualizacji		
Opisanie granic konturu klasyfikacyjnego		
Projektowane obiekty budowlane wymagają pozwolenia na budowę podlegającego wytyczeniu i inwentaryzacji powykonawczej przez jednostki uprawnione do wykonywania prac geodezyjnych.		
Nie wykazano nie istniejących w terenie obiektów nie wykazanych na niniejszej mapie urządzeń podziemnych, które nie były zgłoszone do inwentaryzacji powykonawczej zgodnie z art. 27 ustawy z dnia 17 maja 1989r. – Prawo geodezyjne i kartograficzne (Dz. U. z 2021r.poz. 1990 z późn.zm.)		
Granice nie spełniające wymogów obowiązujących standardów technicznych – zaznaczone na mapie na fioletowo. Brak wpływu na projektowaną inwestycję.		
Punkty osnowy geodezyjnej podlegają ochronie zgodnie z ustawą z dnia 17 maja 1989r. – Prawo geodezyjne i kartograficzne (Dz. U. z 2021r.poz. 1990 z późn.zm.)		
Mapa aktualna w granicach opracowania na dzień 06.05.2025r.	upr. 23701	ZENIT Usługi Geodezyjne Piotr Horosko Al. Browi 31, 11-300 Biskupiec REGON 38192110 Tel. 503 486 312 (Podpisano elektronicznie)
W granicach opracowania badano dokumentację ZUD stan na dzień 06.05.2025r.		nazwa wykonawcy, nr upr. i podpis geodety uprawnionego

Oświadczam, że niniejszy dokument został opracowany w wyniku prac geodezyjnych, których rezultaty zawiera operat techniczny pozytywnie zweryfikowany. Jednocześnie informuję, że jestem świadomy odpowiedzialności karnej za złożenie fałszywego oświadczenia.	
Identyfikator zgłoszenia prac geodezyjnych	GD-I.6642.1.985.2025
Organ służby geodezyjnej, który otrzymał zgłoszenie	Starosta Chłystki
Wykonawca prac geodezyjnych	ZENIT Usługi Geodezyjne Piotr Horosko GD-I.6642.1.985.2025_1 dnia 15.05.2025
Nr oraz data sporządzenia dokumentu zawierającego wynik pozytywnej weryfikacji	
Imię i nazwisko oraz numer uprawnień zawodowych kierownika prac	Piotr Horosko upr. 23701

Oświadczam, że treść mapy, na której wykonano niniejszy projekt, jest zgodny z treścią, poświadczoną przez wykonawcę, mapy do celów projektowych, opracowanej w wyniku pozytywnie zweryfikowanych prac geodezyjnych.
Protokół weryfikacji Nr GD-I.6642.1.985.2025_1 z dnia 15.05.2025

Projektant:

Jerzy Szakiel
upr. bud. 111/87/OL

- Uwagi :
- ochrona od porażen "Samoczynne szybkie wyłączenie zasilania"
 - sieć 0,4 kV pracuje w układzie TN-C
 - w miejscu skrzyżowania z kablem telekomunikacyjnym proj. kabel nN 0,4 kV ułożyć w rurze osłonowej typu "AROT" DVK 110 metodą przekopu
 - ochronę kabla telekomunikacyjnego w miejscu skrzyżowania z proj. kabel nN 0,4 kV stanowi rura osłonowa A 58 PS

Projektowanie, Nadzór i Wykonawstwo Instalacji Elektrycznych 11-300 Biskupiec ul. Harcerska 5 tel. 89 715-48-88, 607-157-414				
Stadium :	PROJEKT ZAGOSPODAROWANIA TERENU POD BUDOWĘ PRZYŁĄCZA KABLOWEGO nN 0,4 kV			
Obiekt :	PRZYŁĄCZE KABLOWE nN 0,4 kV Z SZAFĄ POMIAROWĄ			Nr rys. E - 1
Adres :	OBRĘB 25 ZABRODZIE DWORZEC msc. DWORZEC DZ. NR 56/11 GM. BISKUPIEC			Skala 1 : 500
	Imię i nazwisko	specjalność	upr. bud.	data
Projektant	Jerzy Szakiel	elektroenergetyk	111/87/OL	11.2025
Sprawdził				

Wytyczne w zakresie zasad realizacji prac na sieciach

Nr OBI/65/2503005.....

Nazwa i adres obiektu Przyłącze kablowe nN 0,4 kV Dworzec dz. nr 25-56/11 gm. Biskupiec.....

1. Prace na niskim napięciu winny być wykonywane w technologii PPN.
 2. Jeżeli z przyczyn obiektywnych nie można wykonać prac w technologii PPN to dopuszcza się wyłączenie:

a) dopuszczenie do prac na sieci nN realizuje:

WYKONAWCA ☐WUS Kętrzyn ☐

PPN 94kV

b) agregat zapewnia:

WYKONAWCA ☐ENERGA ☐

- ilość moc.....

- ilość moc.....

- ilość moc.....

- ilość moc.....

- ilość moc.....

- ilość moc.....

I. Dotyczy robót na SN, bądź SN i nN:

1. Dopuszczenie do prac na sieciach SN realizuje:

WYKONAWCA ☐WUS Kętrzyn ☐

2. Zakres zlecenia wymaga pracy agregatów:

TAK ☐NIE ☐

3. Agregat zapewnia:

WYKONAWCA ☐ENERGA ☐

- ilość moc.....

- ilość moc.....

4. Przewidywany czas pracy na sieci:

- ilość wyłączeń:

- czas wyłączeń:

5. Wykonawca zobowiązany jest do organizacji szkoleń w zakresie nowych urządzeń, dotychczas nie stosowanych w sieci Zamawiającego.

TAK ☐NIE ☐

LP	TYP URZĄDZENIA/APARATU DLA KTÓREGO WYMAGANE JEST SZKOLENIE	IŁOŚĆ OSÓB OBJĘTYCH SZKOLENIEM	ZAKRES SZKOLENIA
1			
2			
3			

6. Uwagi:

7. Kontroling

TAK ☐NIE ☐Sporządził
Pracownik MZE:

4.03.2026

Zatwierdził:
Kierownik MZE