



BIURO USŁUG GEODEZYJNYCH I PROJEKTOWYCH
"KODEM" Sp. z o.o.

83-000 Pruszcz Gdański, Aleja Ks. Józefa Waląga 1/1e NIP 593-010-05-20
tel. 517-383-280 e-mail: dariusz@kodem.eu www.geodetatorajmiasto.pl

MAPA DO CELÓW PROJEKTOWYCH
skala 1:500

Województwo: pomorskie [22]

Powiat: m. Gdańsk [2261]

Gmina: M. Gdańsk [226101_1]

Obręb: 015 [0015]

Nazwa obiektu: Gdańsk ul. Pomorska

ID: WG-III.6640.4891.2025

Układ odniesienia:

poziomy - PL-2000 strefa 6 (18°)

wysokościowy - PL-EVRF2007-NH

Kierownik prac: inż. Dariusz Mazurek, upr. 23923

Prace polowe: inż. Dariusz Mazurek, upr. 23923

Prace kameralne: mgr inż. Justyna Ługiewicz, upr. 24014

Mapę sporządzono dnia 23.02.2026 r.

Nie wyklucza się istnienia w terenie innych, nie wykazanych na niniejszej mapie urządzeń podziemnych, które nie zostały zgłoszone do inwentaryzacji.

Mapa zawiera projektowane sieci i urządzenia, które były przedmiotem narad koordynacyjnych (o ile istnieją w obszarze aktualizacji).

Wykonanie niniejszej mapy nie było poprzedzone ustaleniami dotyczącymi:

- ewentualnych służebności gruntowych obciążających grunty położone w granicach obszaru, który był przedmiotem aktualizacji,
- stanu prawnego granic nieruchomości.

Legenda:

----- oznaczenie granic obszaru, który był przedmiotem aktualizacji


POUCZENIE: Oświadczenie jest równoważne z klauzulą urzędową, mapa może być wykorzystana w procesie budowlanym art. 1, pkt. 12, f) Ustawy z dn. 30 kwietnia 2020 r. Dz. U. 2020, poz. 782 (o zmianie ustawy – Prawo geodezyjne i kartograficzne oraz niektórych innych ustaw)

Oświadczam, że niniejszy dokument został opracowany w wyniku prac geodezyjnych i kartograficznych, których rezultaty zawiera operat techniczny, który uzyskał pozytywną weryfikację. Jednocześnie informuję, że jestem świadomy odpowiedzialności karnej za złożenie fałszywego oświadczenia.

Identyfikator zgłoszenia prac geodezyjnych	WG-III.6640.4891.2025
Organ Służby Geodezyjnej i Kartograficznej prowadzący zasób:	PREZYDENT MIASTA GDAŃSKA
Wykonawca prac geodezyjnych:	BIURO USŁUG GEODEZYJNYCH I PROJEKTOWYCH "KODEM" SP. Z O.O.
Protokół pozytywnej weryfikacji:	nr: WG-III.6640.4891.2025_62231 z dn. 24.02.2026
Kierownik prac geodezyjnych:	inż. Dariusz Mazurek upr. nr 23923

GEODETA UPRAWNIONY

inż. Dariusz Mazurek
uprawnienia nr 23923
tel. 517-383-280, dariusz@kodem.eu

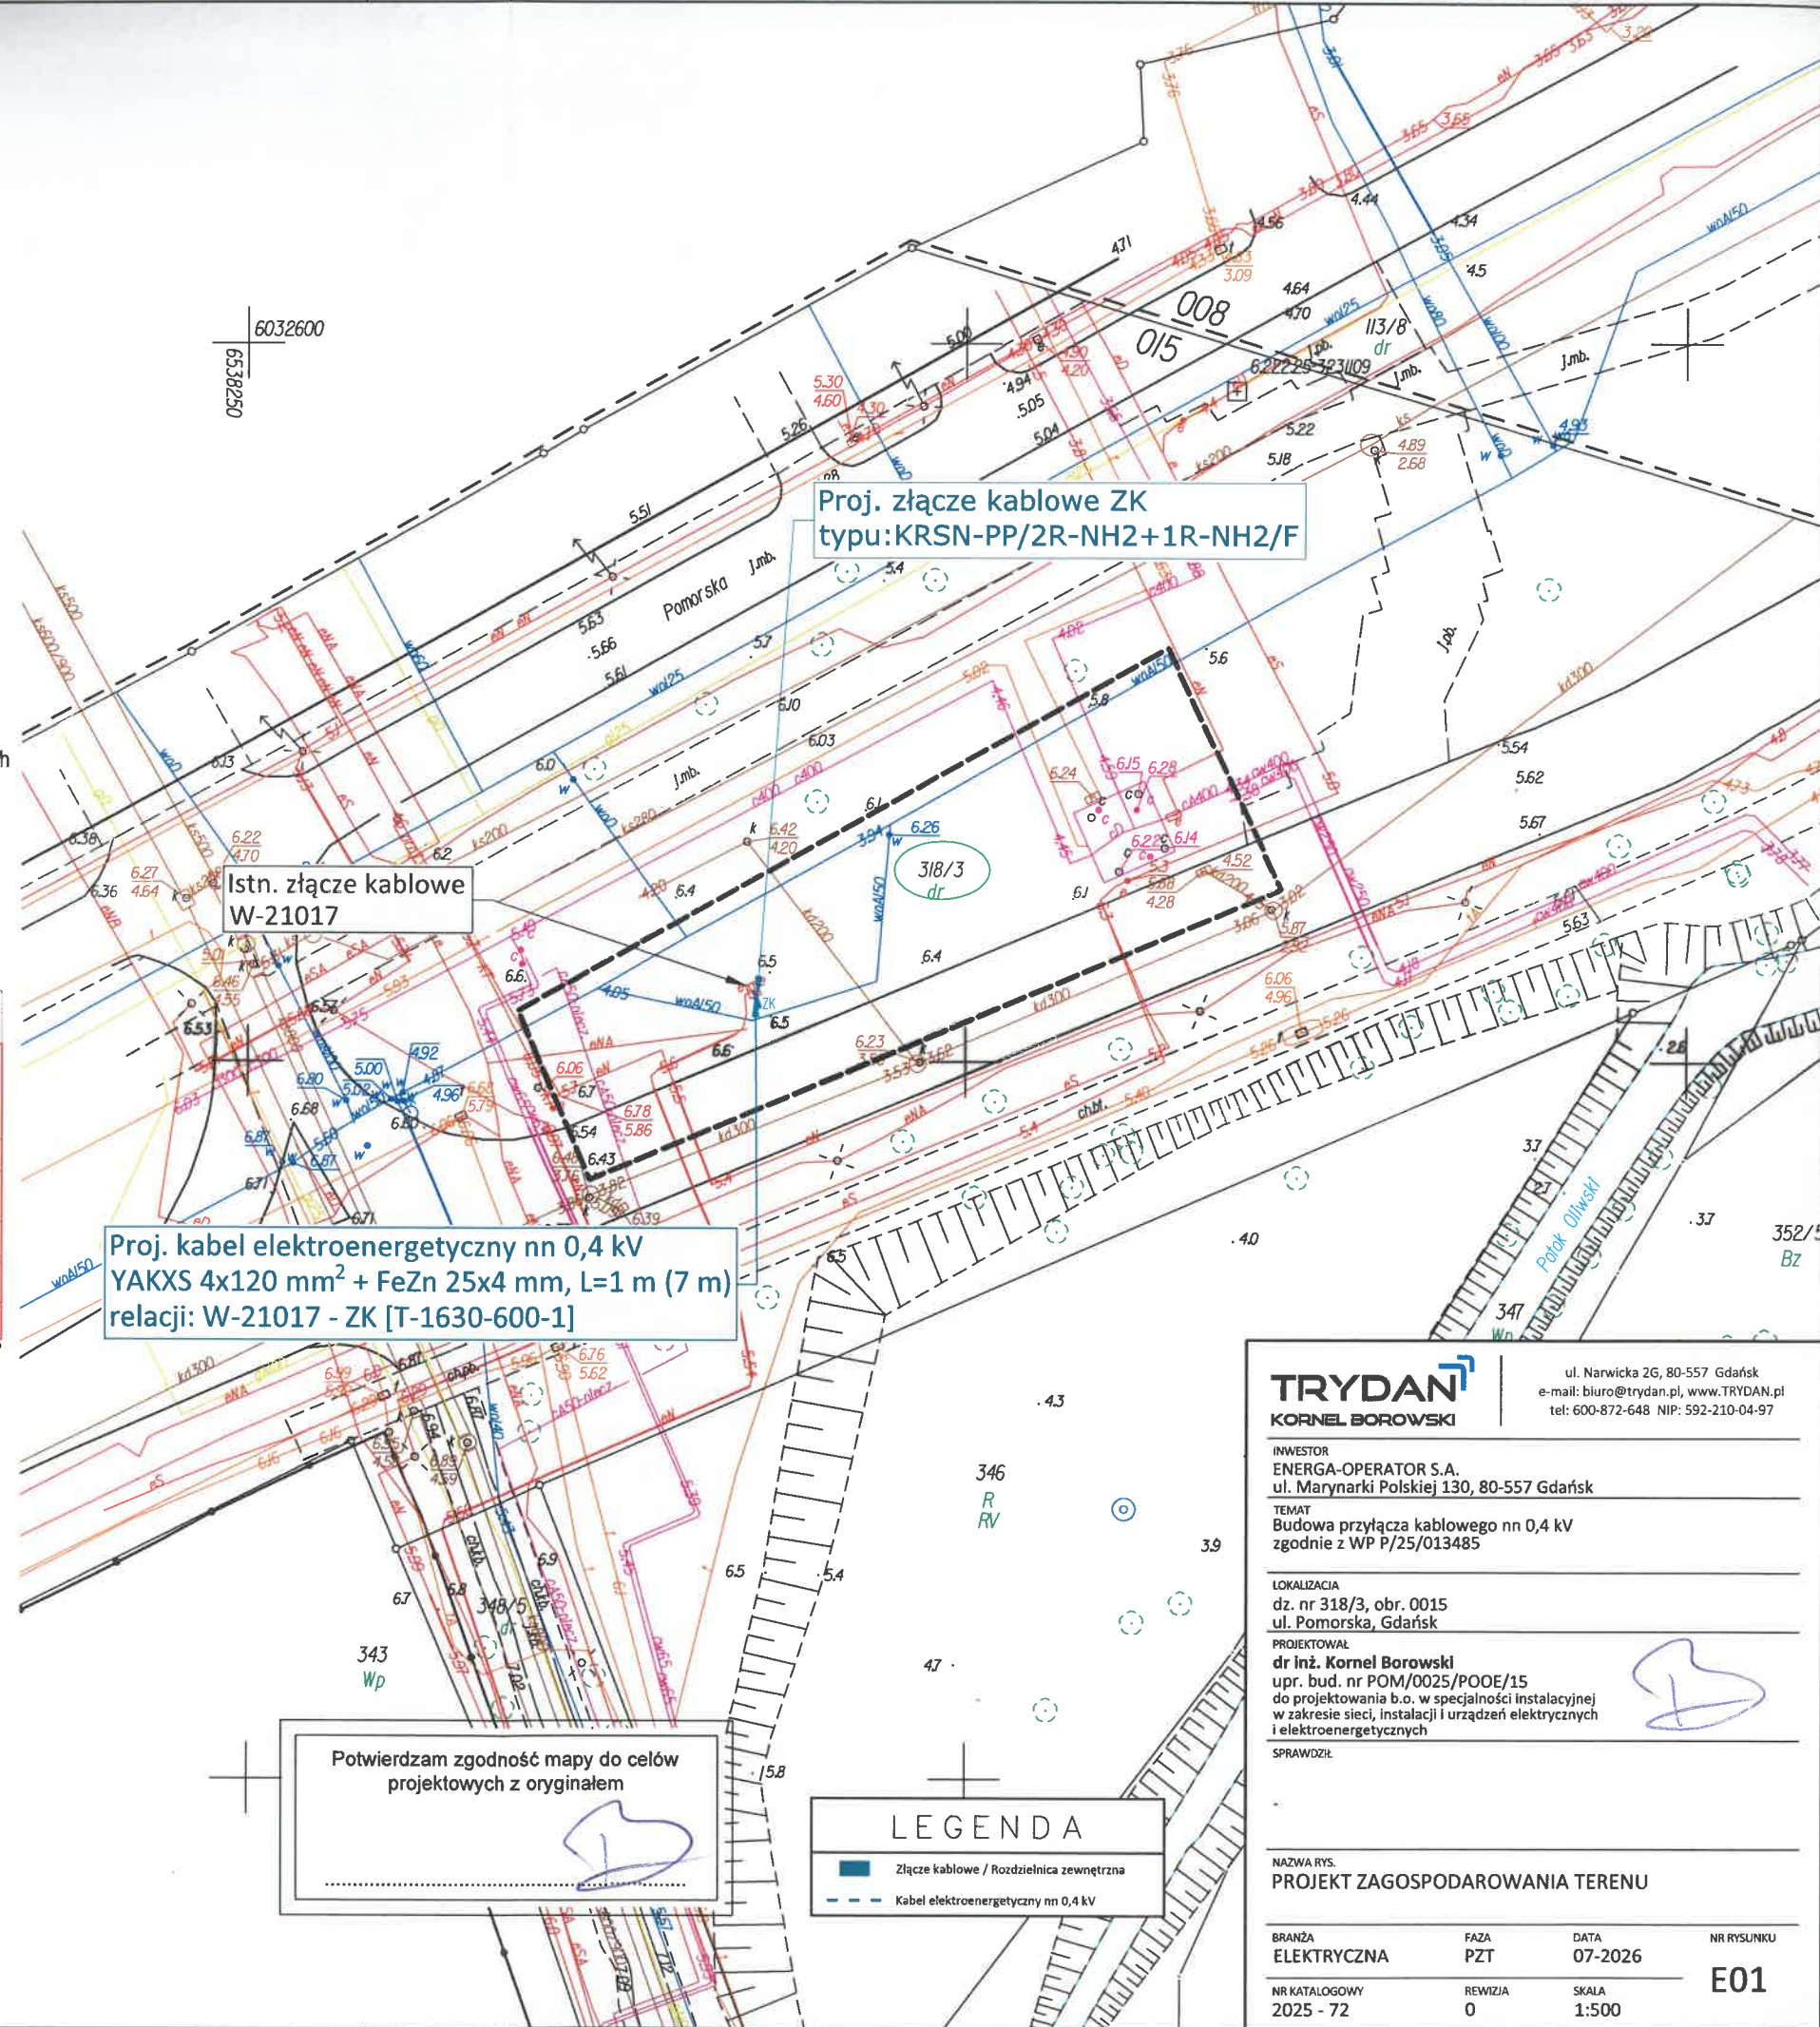

Potwierdzam zgodność mapy do celów projektowych z oryginałem

LEGENDA

- Złącze kablowe / Rozdzielnica zewnętrzna
- Kabel elektroenergetyczny nn 0,4 kV

TRYDAN
KORNEL BOROWSKI

ul. Narwicka 2G, 80-557 Gdańsk
e-mail: biuro@trydan.pl, www.TRYDAN.pl
tel: 600-872-648 NIP: 592-210-04-97

INWESTOR
ENERGA-OPERATOR S.A.
ul. Marynarki Polskiej 130, 80-557 Gdańsk
TEMAT
Budowa przyłącza kablowego nn 0,4 kV
zgodnie z WP P/25/013485

LOKALIZACJA
dz. nr 318/3, obr. 0015
ul. Pomorska, Gdańsk

PROJEKTOWAŁ
dr inż. Kornel Borowski
upr. bud. nr POM/0025/POOE/15
do projektowania b.o. w specjalności instalacyjnej
w zakresie sieci, instalacji i urządzeń elektrycznych
i elektroenergetycznych

SPRAWDZIŁ

NAZWA RYS.
PROJEKT ZAGOSPODAROWANIA TERENU

BRANŻA ELEKTRYCZNA	FAZA PZT	DATA 07-2026	NR RYSUNKU E01
NR KATALOGOWY 2025 - 72	REWIZJA 0	SKALA 1:500	