

SZKIC ORIENTACYJNY

ARKUSZ
1/1

Mapa do celów projektowych
1:500

woj. warmińsko-mazurskie
pow. ławski
jedn. ewid. 280703_2 Gmina Iława
obr. ewid. 280703_2.0040 Tchórzanka
dz. ewid. 54/5
Układ wsp.: PL-2000, południk osiowy 21
Układ wys.: PL-EVRF2007

Uwaga:
Wynikiem niniejszej mapy nie było porządne ustalenie dotychczas
ewentualnych składowości gruntowych obejmujących grunty położone w
granicach projektowanej inwestycji budowlanej.
Nie wykonano nie wykonano w terenie urządzeń podziemnych ułożonych,
a nie zgłoszonych do inwentaryzacji geodezyjnej.
Ostateczny dobór wskazań na podstawie danych udostępnionych przez PODOBK
bądź prowadzącego ustalenie granic.


Zakres aktualizacji:
Mapa zaktualizowana w dniu 02.10.2025 r.
PRACOWNIA GEOEFFECT
14-200 Iława, ul. Gen. Maczka 8
www.geo-efekt.pl | e-mail: biuro@geo-efekt.pl
tel. 502 353 379

Kierownik roboty:
mgr inż. Andrzej Zawadzki
upr. zawodowe: 12277

Nr rob: AZ-5068/2025
ID zgł: WGK.6640.2215.2025

Niniejszym oświadczam, że projekt zagospodarowania terenu opracowano na podstawie mapy do celów projektowych, która powstała w wyniku pracy geodezyjnej WGK.6640.2215.2025. Protokół nr 1 z dnia 09.10.2025

Pilipek Zbigniew

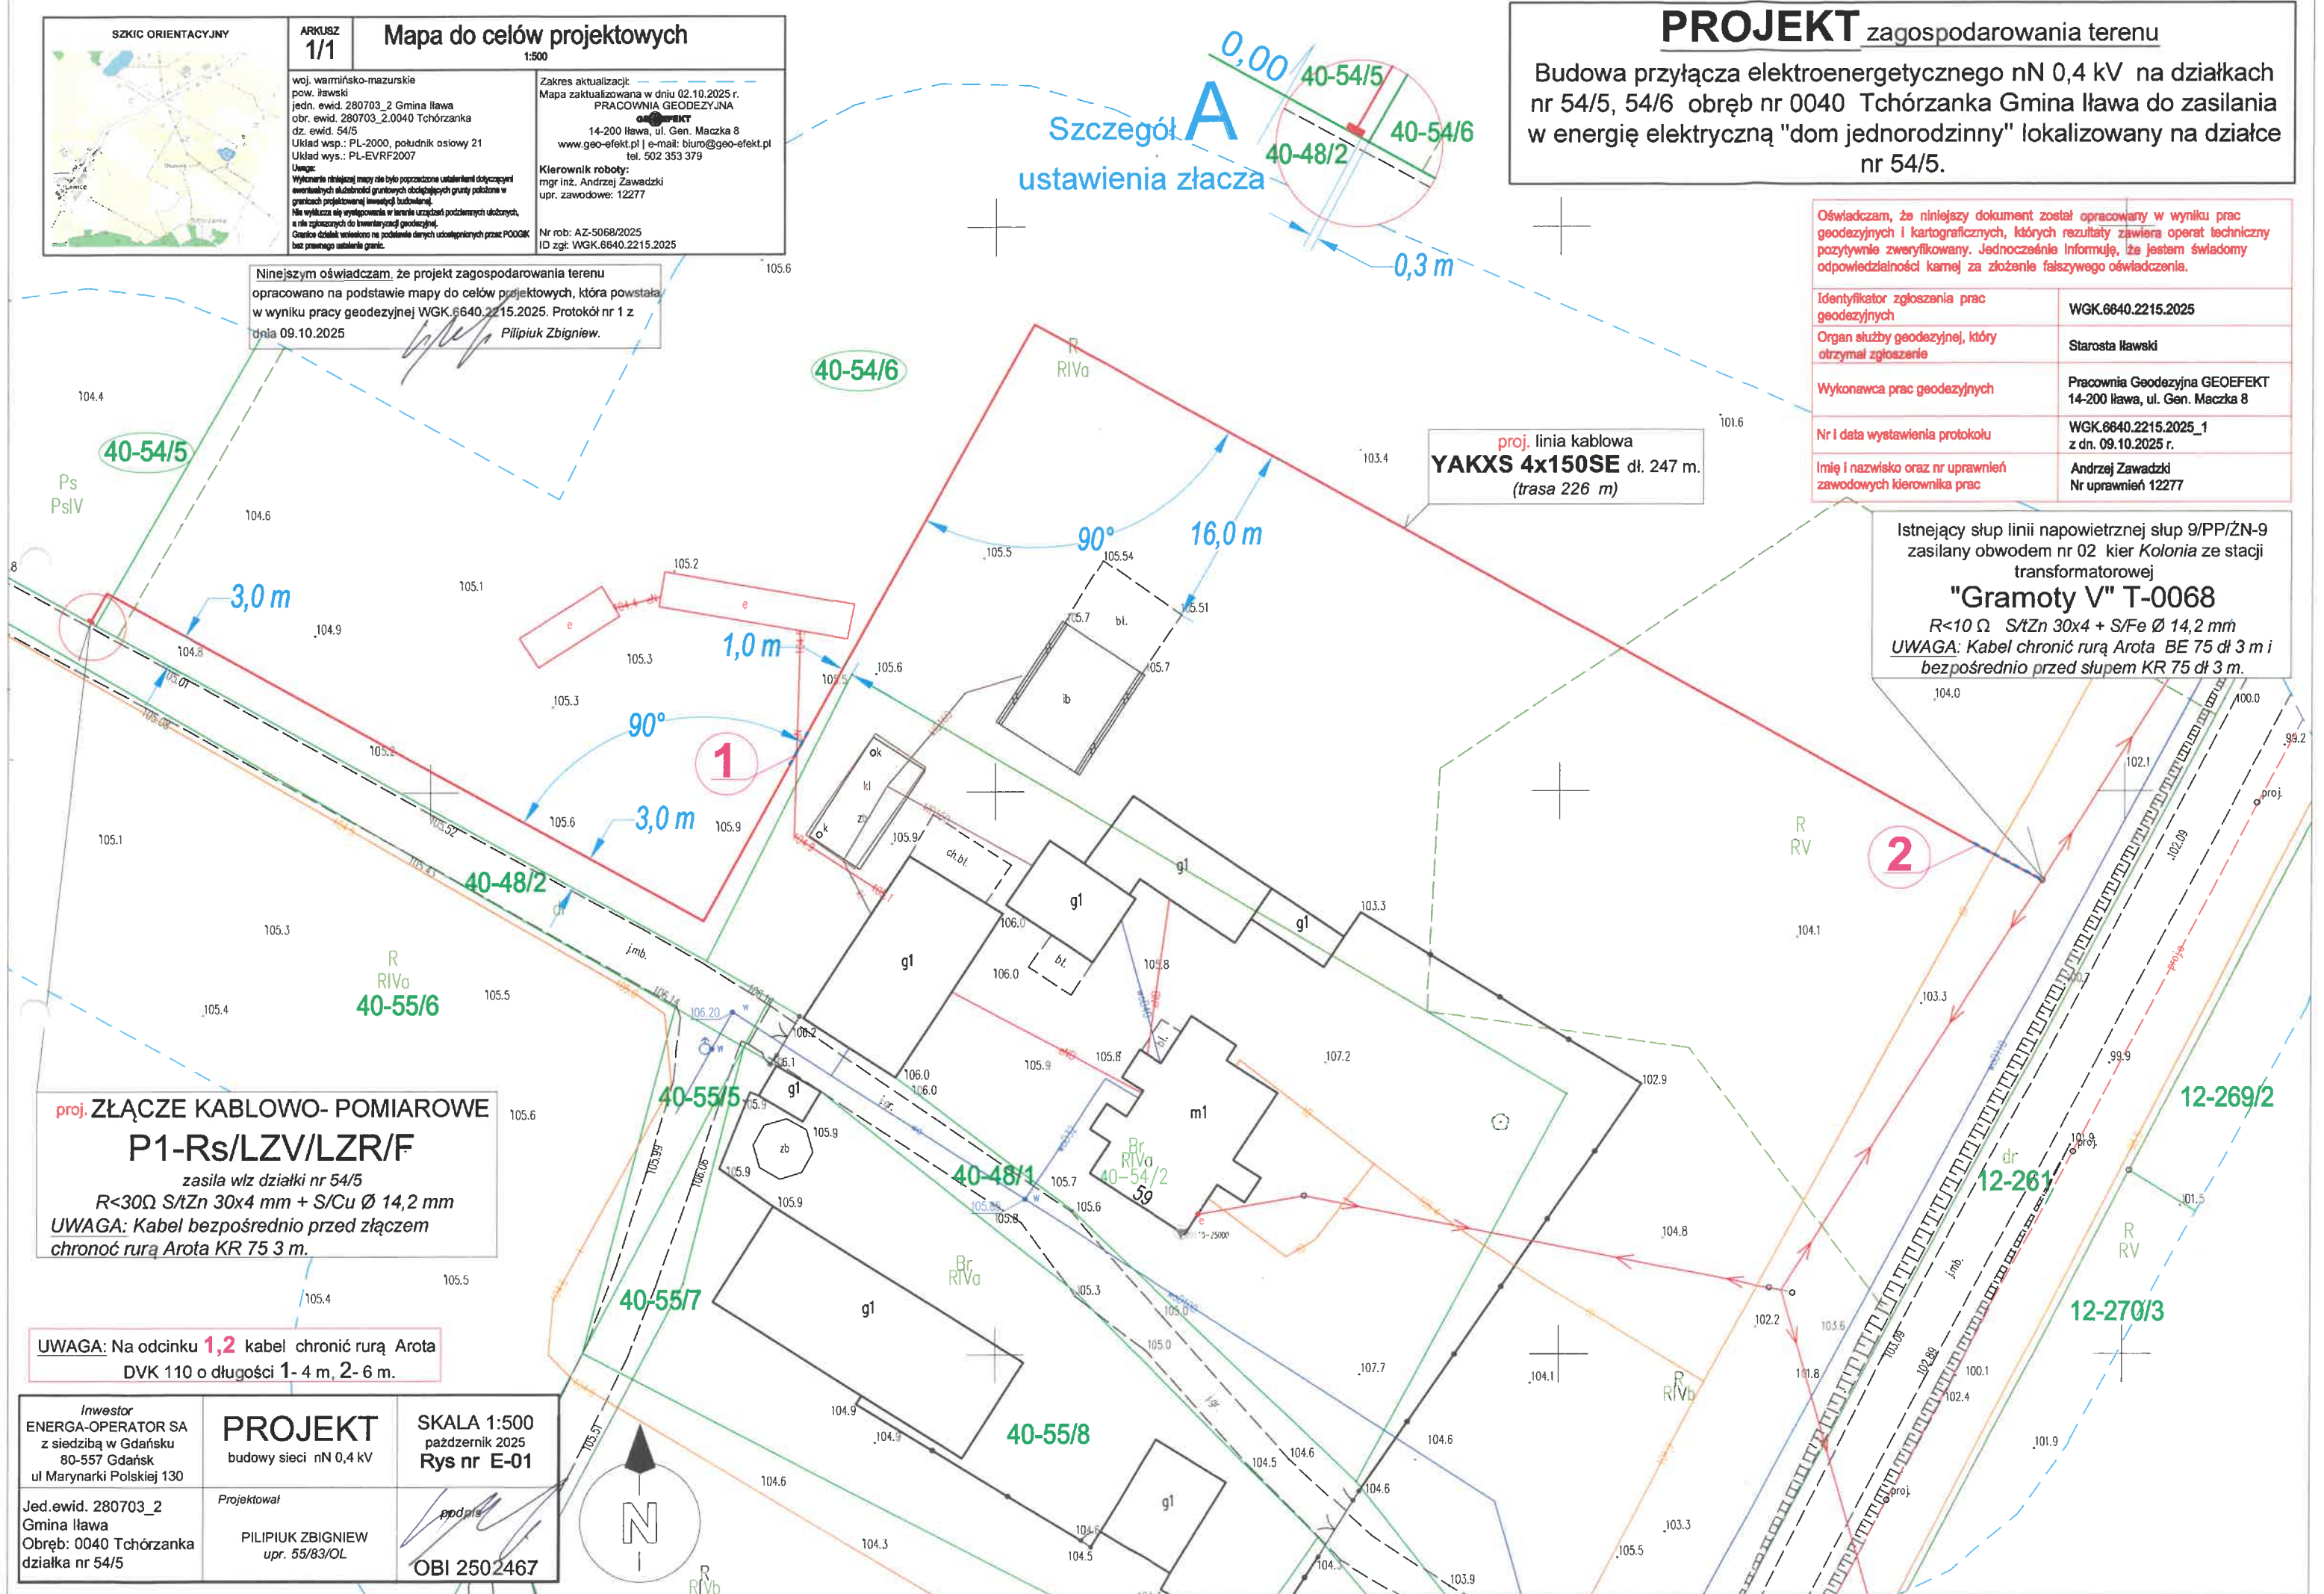

PROJEKT zagospodarowania terenu

Budowa przyłącza elektroenergetycznego nN 0,4 kV na działkach nr 54/5, 54/6 obręb nr 0040 Tchórzanka Gmina Iława do zasilania w energię elektryczną "dom jednorodzinny" lokalizowany na działce nr 54/5.

Oświadczam, że niniejszy dokument został opracowany w wyniku prac geodezyjnych i kartograficznych, których rezultaty zawiera operat techniczny pozytywnie zweryfikowany. Jednocześnie informuję, że jestem świadomy odpowiedzialności karniej za złożenie fałszywego oświadczenia.	
Identyfikator zgłoszenia prac geodezyjnych	WGK.6640.2215.2025
Organ służby geodezyjnej, który otrzymał zgłoszenie	Starosta Iławski
Wykonawca prac geodezyjnych	Pracownia Geodezyjna GEOEFEKT 14-200 Iława, ul. Gen. Maczka 8
Nr i data wystawienia protokołu	WGK.6640.2215.2025_1 z dn. 09.10.2025 r.
Imię i nazwisko oraz nr uprawnień zawodowych kierownika prac	Andrzej Zawadzki Nr uprawnień 12277

Istniejący słup linii napowietrznej słup 9/PP/ŻN-9 zasilany obwodem nr 02 kier Kolonia ze stacji transformatorowej

"Gramoty V" T-0068

$R < 10 \Omega$ $S/tZn 30 \times 4 + S/Fe \varnothing 14,2 mm$

UWAGA: Kabel chronić rurą Arota BE 75 $\varnothing$ 3 m i bezpośrednio przed słupem KR 75 $\varnothing$ 3 m.

proj. ZŁĄCZE KABLOWO- POMIAROWE
P1-Rs/LZV/LZR/F

zasilą wlv działki nr 54/5

$R < 30 \Omega$ $S/tZn 30 \times 4 mm + S/Cu \varnothing 14,2 mm$



UWAGA: Kabel bezpośrednio przed złączem chronić rurą Arota KR 75 3 m.

UWAGA: Na odcinku **1,2** kabel chronić rurą Arota DVK 110 o długości 1- 4 m, 2- 6 m.

Inwestor ENERGA-OPERATOR SA z siedzibą w Gdańsku 80-557 Gdańsk ul Marynarki Polskiej 130	PROJEKT budowy sieci nN 0,4 kV	SKALA 1:500 październik 2025 Rys nr E-01
Jed.ewid. 280703_2 Gmina Iława Obręb: 0040 Tchórzanka działka nr 54/5	Projektował PILIPIUK ZBIGNIEW upr. 55/83/OL	<i>Pilipek Zbigniew</i> OBI 2502467

SCHEMAT IDEOWY

budowy sieci elektroenergetycznej nN 0,4 kV do "dom jednorodzinny" lokalizowany na działce nr 54/5 położonej obręb nr 0040 Tchórzanka gmina Iława.

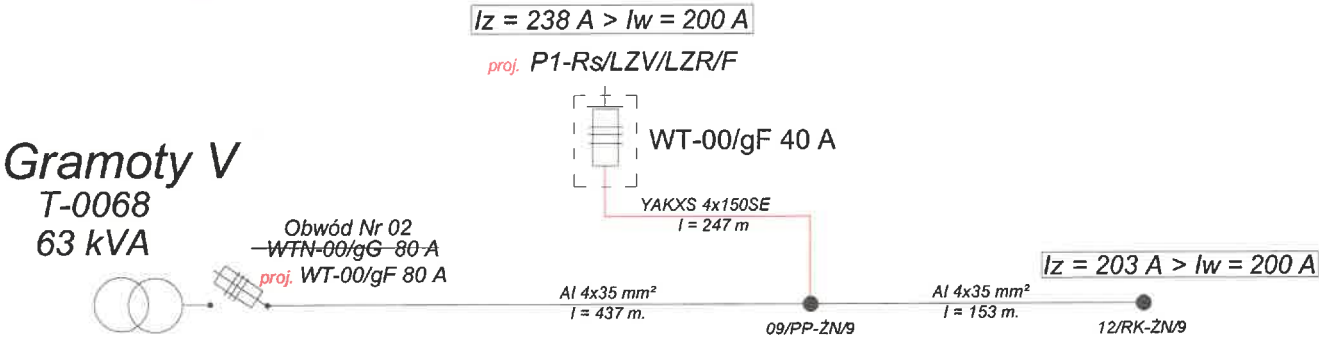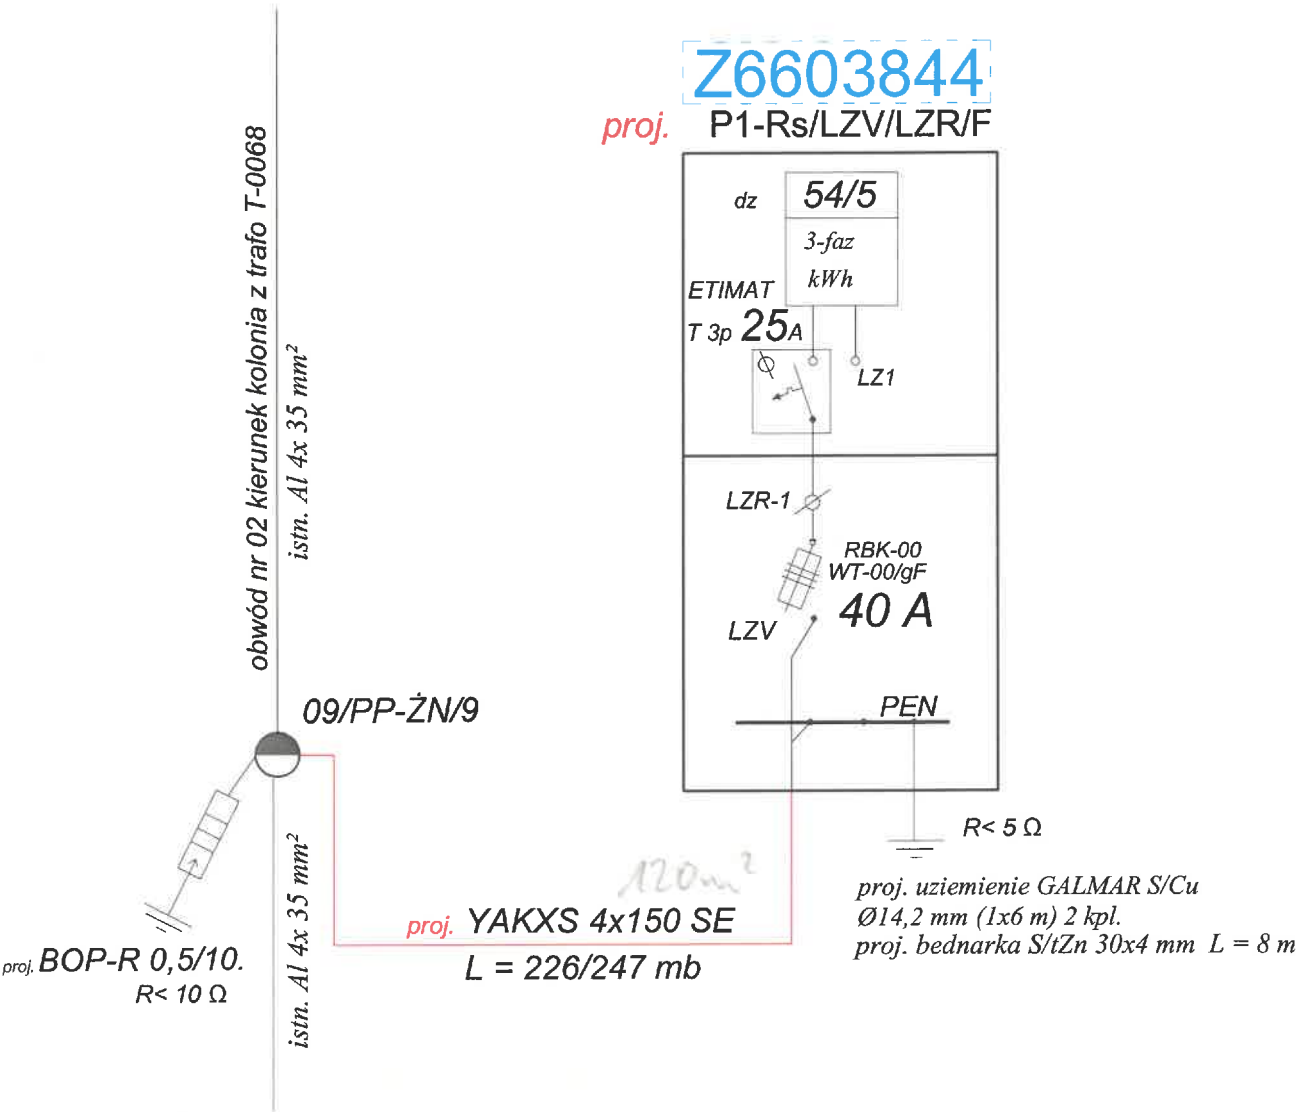

Inwestor ENERGA-OPERATOR SA z siedzibą w Gdańsku 80-557 GDAŃSK ul Marynarki Polskiej 130	SCHEMAT IDEOWY sieci nN do działki nr 54/5	paźdzernik 2025 Rys. nr E-02
PROJEKTOWAŁ OBI2502467	PILIPIUK ZBIGNIEW upr. 55/83/OL	podpis