
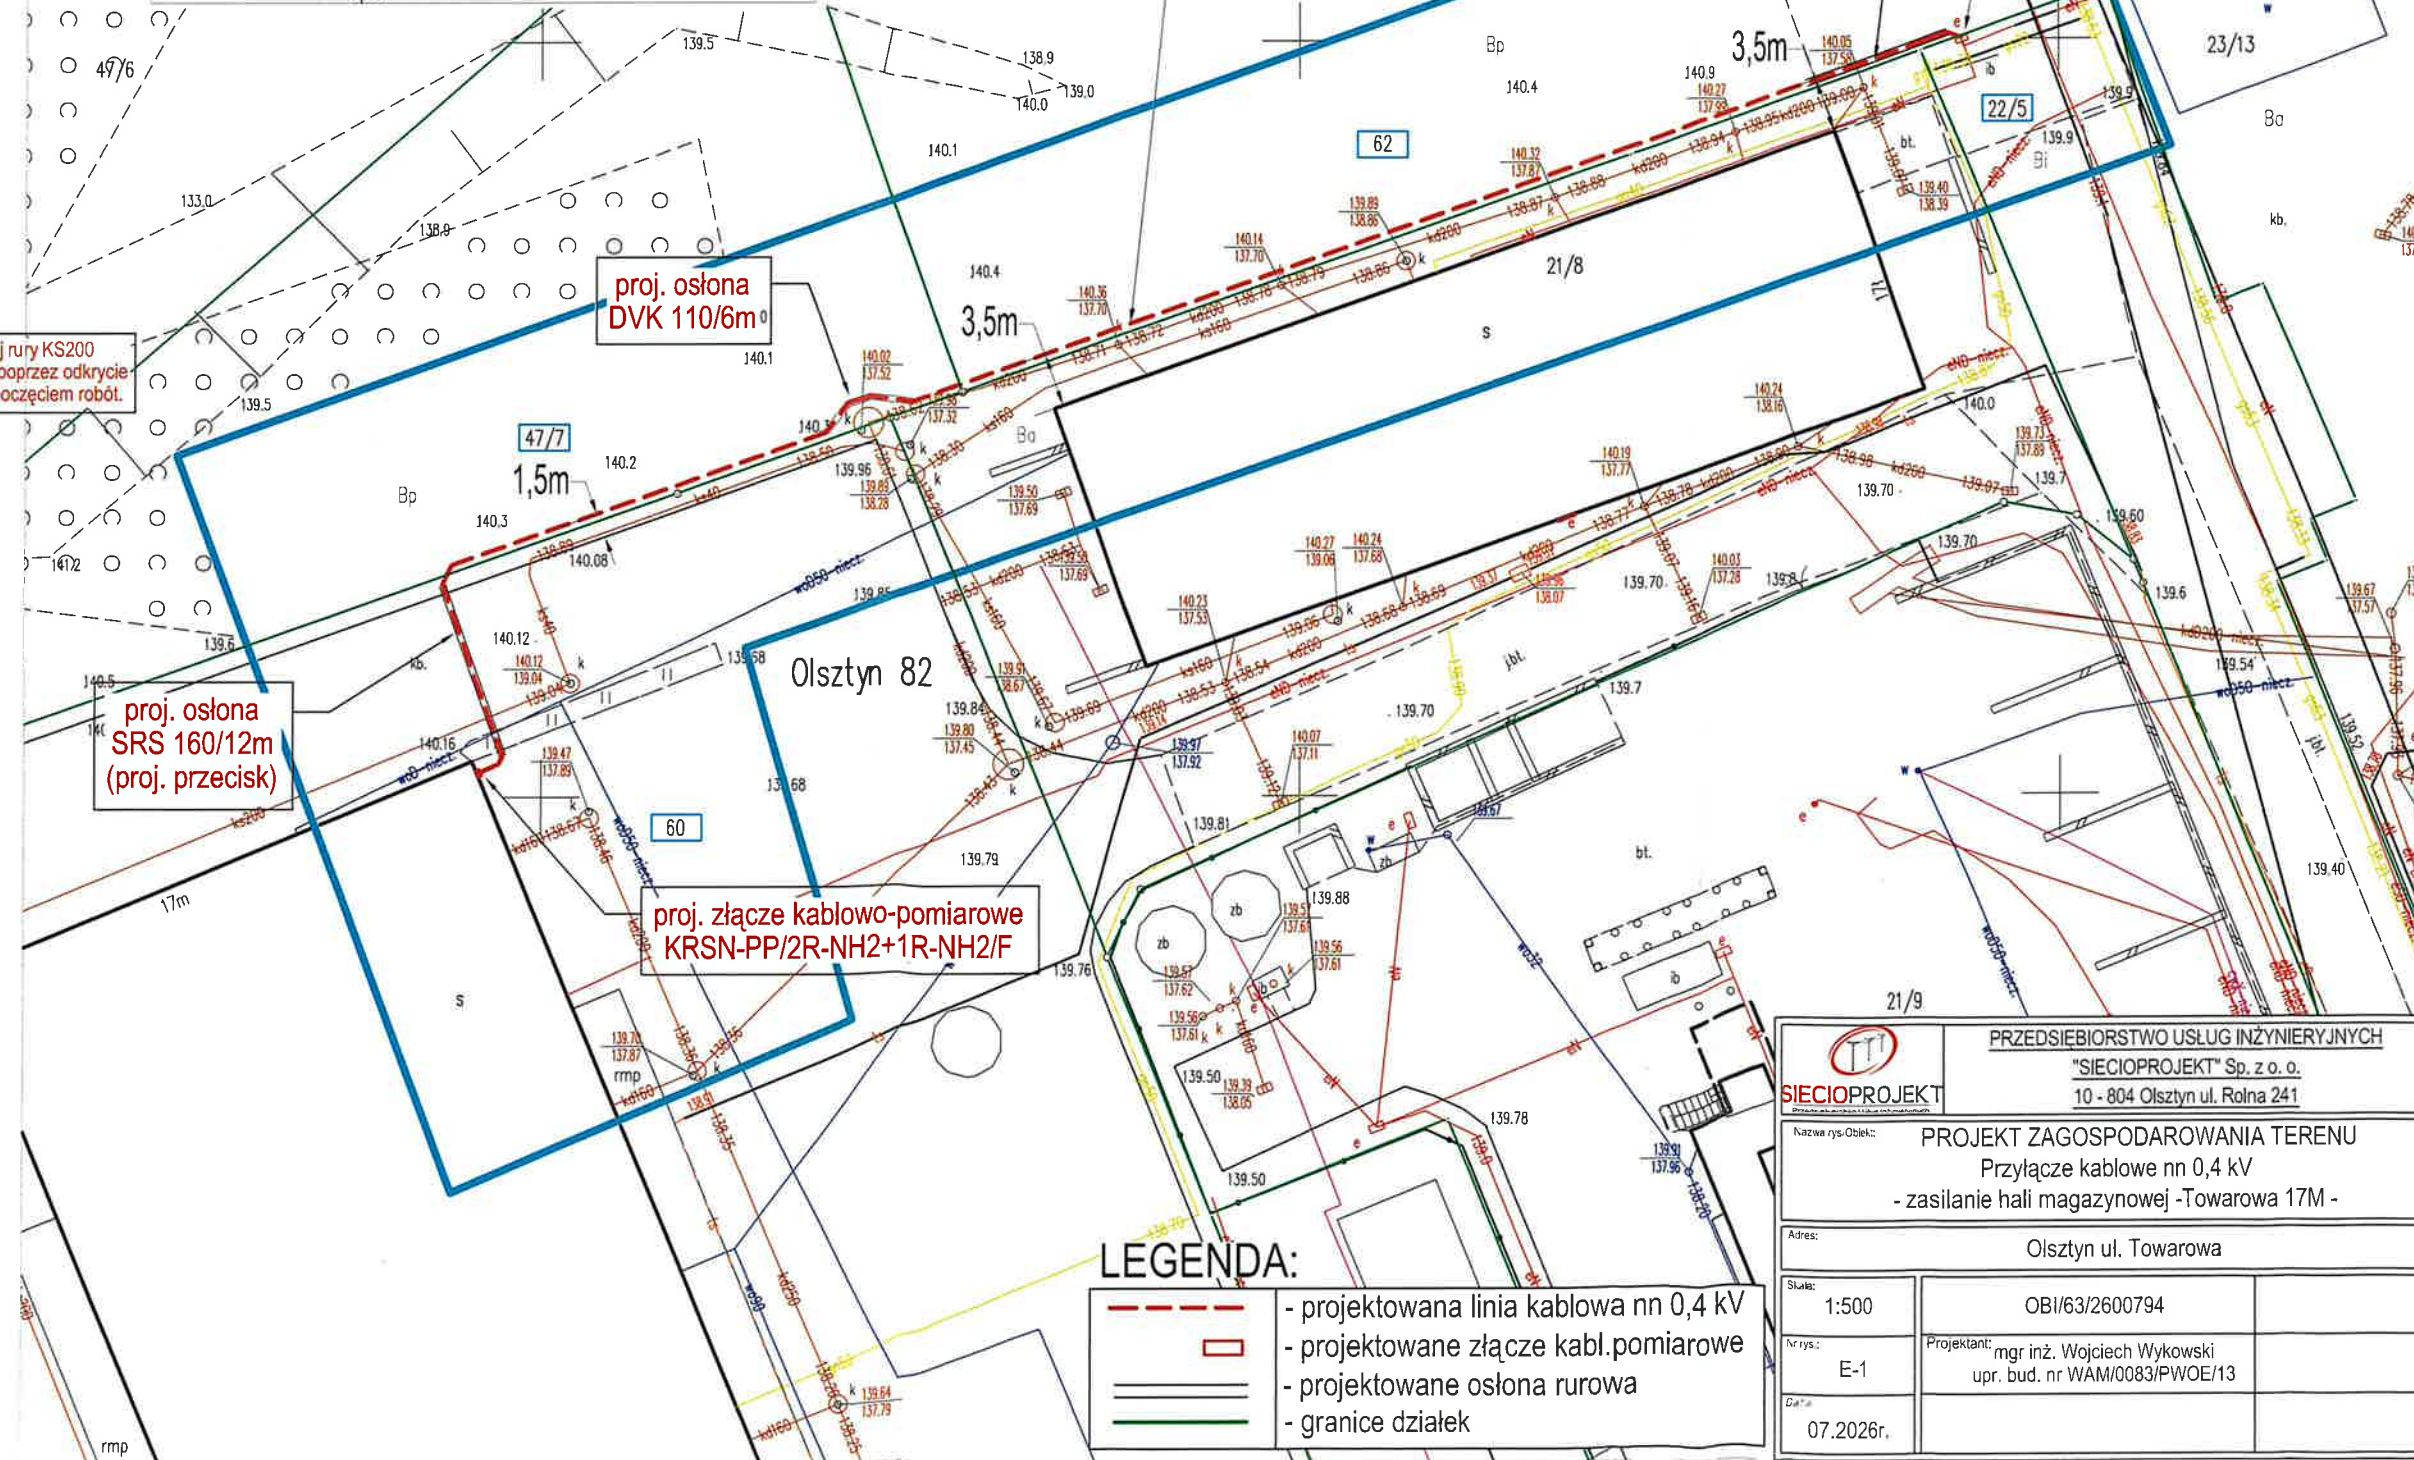


Oświadczam, że niniejszy dokument został opracowany w wyniku prac geodezyjnych i kartograficznych, których rezultaty zawiera operat techniczny pozytywnie zweryfikowany przez organ prowadzący państwowy zasób geodezyjny i kartograficzny. Jestem świadomy odpowiedzialności kamej za złożenie fałszywego oświadczenia	
Identyfikator zgłoszenia prac geodezyjnych	GGN.6642.1.599.2026
Organ prowadzący państwowy zasób geodezyjny i kartograficzny, który otrzymał zgłoszenie	PREZYDENT OLSZTYNA
Data uzyskania pozytywnego wyniku weryfikacji (numer oraz data wystawienia protokołu)	PROTOKÓŁ NR GGN.6642.1.599.2026_21352 22.06.2026 r.
Wykonawca pracy geodezyjnej	BIURO GEODEZJI "GLOBUS" ul. Kanta 40B lok. 36, 10-691 Olsztyn NIP: 7391265047 REGON: 280135734
Imię i nazwisko oraz numer uprawnień zawodowych kierownika prac geodezyjnych	GEODETA UPRAWNIONY inż. Marek Demczuk Upewnienia Nr 18887 /podpisano elektronicznie/

PROJEKT ZAGOSPODAROWANIA TERENU:
dz. nr: 22/5, 62, 47/7, 60 obręb nr: 82 Olsztyn

Oświadczam, że treść mapy, na której wykonano niniejszy projekt, jest zgodna z treścią, poświadczoną przez wykonawcę, mapy do celów projektowych, opracowanej w wyniku pozytywnie zweryfikowanych prac geodezyjnych.

PROTOKÓŁ NR GGN.6642.1.599.2026_21352 z dn.22.06.2026r.
mgr inż. Wojciech Wykowski
upr. bud. nr WAM/0083/PWOWE/13

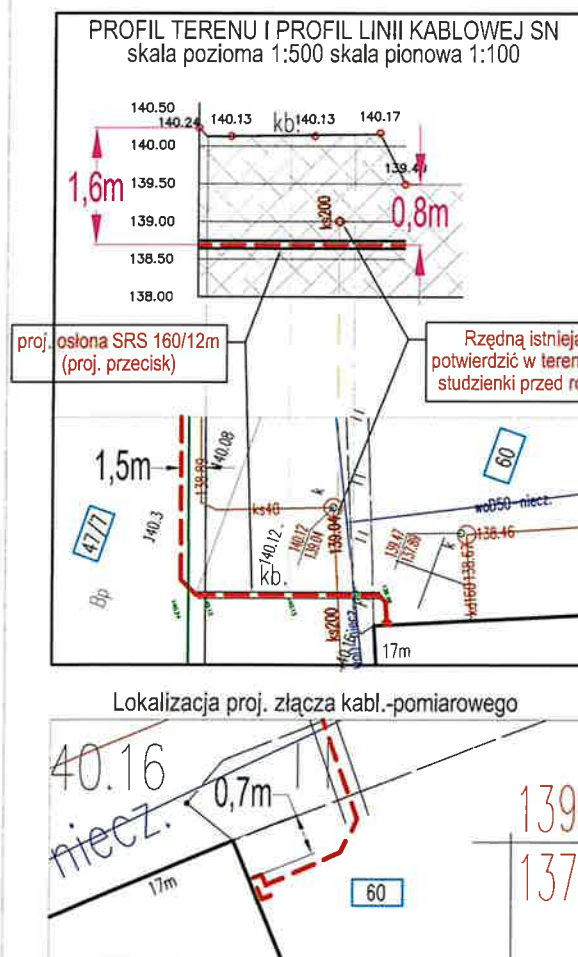

LEGENDA:

- | | |
|---|---|
|  | <ul style="list-style-type: none"> - projektowana linia kablowa nn 0,4 kV - projektowane złącze kabl.pomiarowe - projektowane osłona rurowa - granice działek |
|---|---|

 SIECIOPROJEKT Pracownia Projektowa i Inżynierska	<u>PRZEDSIĘBIORSTWO USŁUG INŻYNIERYJNYCH</u> "SIECIOPROJEKT" Sp. z o.o. 10 - 804 Olsztyn ul. Rolna 241	
	Nazwa rys.Obiekt: PROJEKT ZAGOSPODAROWANIA TERENU Przyłącze kablowe nn 0,4 kV - zasilanie hali magazynowej -Towarowa 17M -	
Adres: Olsztyn ul. Towarowa		
Skala: 1:500	OBI/63/2600794	
Nr rys.: E-1	Projektant: mgr inż. Wojciech Wykowski upr. bud. nr WAM/0083/PWOWE/13	
Data: 07.2026r.		