

MAPA DO CELÓW PROJEKTOWYCH SKALA 1:500		
Identyfikator zgłoszenia prac geodezyjnych		GGN.6642.1.423.2026
Obszar, który był przedmiotem aktualizacji		
Położenie obszaru opracowania		ul. Zawiszy Czarnego
Jednostka ewidencyjna	identyfikator	286201_1
	nazwa	M. Olsztyn
Obręb ewidencyjny	identyfikator	286201_1.0058
	nazwa	Olsztyn 58
Nazwa układu współrzędnych prostokątnych płaskich		PL-2000
Nazwa układu wysokości		PL-EVRF2000-NH
BIURO GEODEZJI "GLOBUS" ul. Kanta 40B lok. 36, 10-691 Olsztyn NIP: 7391265047 REGON: 280135734	GEODETA UPRAWNIONY inż. Marek Demczuk Uprawnienia Nr 18887	GEODETA UPRAWNIONY inż. Marek Demczuk Uprawnienia Nr 18887 /podpisano elektronicznie/
		16.06.2026 r.
Nazwa wykonawcy prac geodezyjnych	Imię i nazwisko oraz numer uprawnień zawodowych kierownika prac geodezyjnych	Data oraz imię i nazwisko osoby, która opracowała mapę
UWAGA: Nie wyklucza się istnienia w terenie innych, nie wykazanych na niniejszej mapie urządzeń podziemnych, które nie były zgłoszone do inwentaryzacji.		

Oświadczam, że niniejszy dokument został opracowany w wyniku prac geodezyjnych i kartograficznych, których rezultaty zawiera operat techniczny pozytywnie zweryfikowany przez organ prowadzący państwowy zasób geodezyjny i kartograficzny. Jestem świadomy odpowiedzialności karnej za złożenie fałszywego oświadczenia.


Identyfikator zgłoszenia prac geodezyjnych	GGN.6642.1.423.2026
Organ prowadzący państwowy zasób geodezyjny i kartograficzny, który otrzymał zgłoszenie	PREZYDENT OLSZTYNA
Data uzyskania pozytywnego wyniku weryfikacji (numer oraz data wystawienia protokołu)	PROTOKÓŁ NR GGN.6642.1.423.2026_21330 17.06.2026 r.
Wykonawca pracy geodezyjnej	BIURO GEODEZJI "GLOBUS" ul. Kanta 40B lok. 36, 10-691 Olsztyn NIP: 7391265047 REGON: 280135734
Imię i nazwisko oraz numer uprawnień zawodowych kierownika prac geodezyjnych	GEODETA UPRAWNIONY inż. Marek Demczuk Uprawnienia Nr 18887 /podpisano elektronicznie/

Oświadczam, że treść mapy, na której wykonano niniejszy projekt jest zgodna z treścią, poświadczoną przez wykonawcę, map do celów projektowych, opracowanych w wyniku pozytywnie zweryfikowanych prac geodezyjnych. Protokół weryfikacji nr GGN.6642.1.423.2026_21330 z dnia 17.06.2026r.

mgr inż. Wojciech Wykowski
upr. bud. nr WAM/0083/PWOE/13



lokalizacja projektowanych urządzeń (SKALA 1:250)

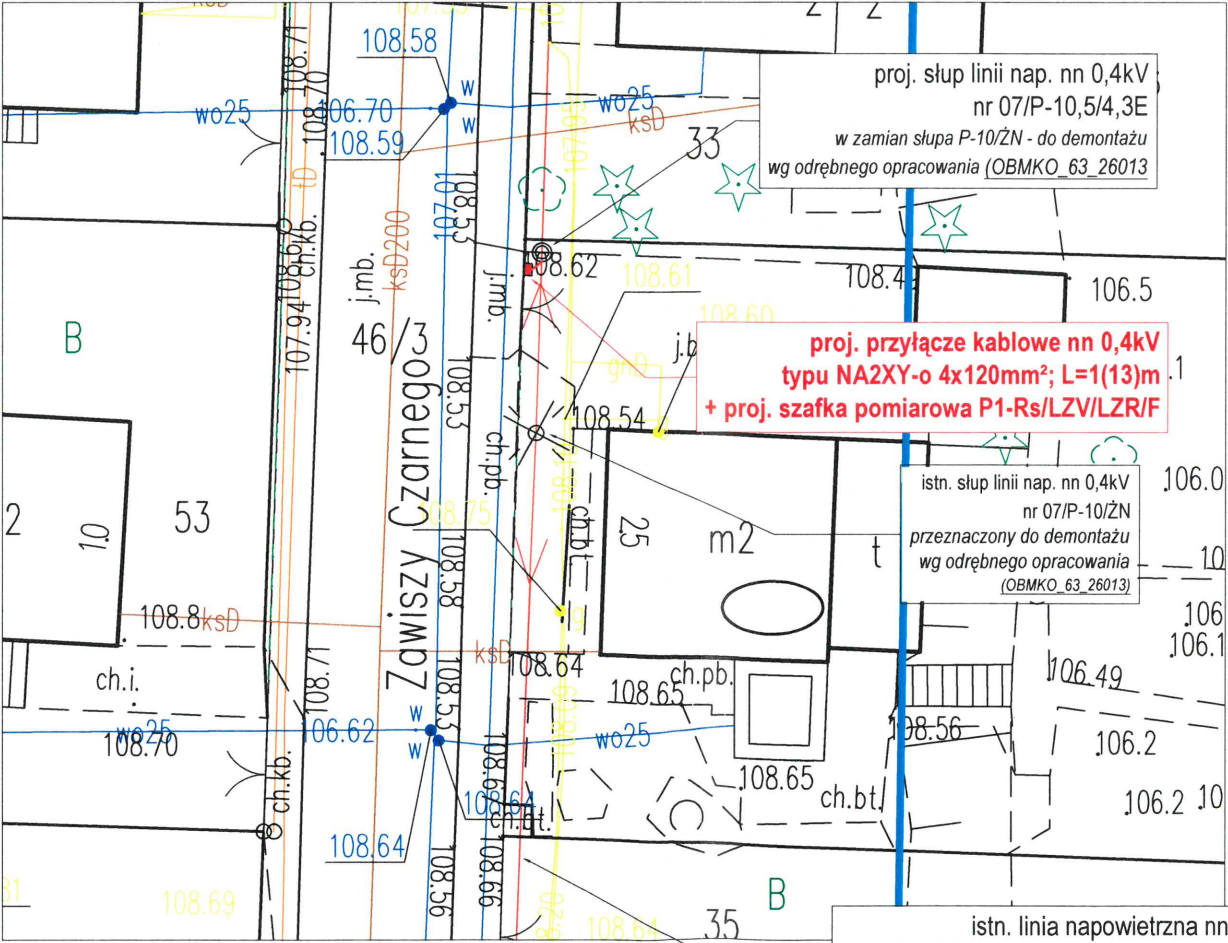


istn. linia napowietrzna nn 0,4kV
typu AsXSn 4x70mm² + 3xAL 25mm²
obwód nr 05 "Lnn nap. Zawiszy Czarnego"
ze st. transf. "KOZŁOWSKIEGO PRZEPOMP." nr [O-1031]

PROJEKT ZAGOSPODAROWANIA TERENU:

dz. nr: 34
obręb nr: 0058 Olsztyn



lokalizacja projektowanej szafki pomiarowej

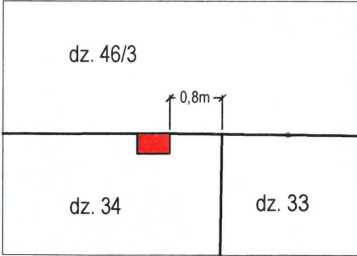

PRZEDSIĘBIORSTWO USŁUG INŻYNIERYJNYCH "SIECIOPROJEKT" Sp. z o. o. 10 - 804 Olsztyn ul. Rolna 241	
Nazwa rysu/Obiekt: ELEKTROENERGETYCZNE PRZYŁĄCZE KABLOWE NN 0,4kV - zasilanie budynku mieszkalnego (zmiana sposobu zasilania)	
Adres: Olsztyn, ul. Zawiszy Czarnego	OBI_63_2600696
Skala: 1:500	Opracował: Tomasz Nowacki
Nr rys.: E-1	Projektant: mgr inż. Wojciech Wykowski upr. bud. nr WAM/0083/PWOE/13
Data: 07.2026r.	