



MAPA DO CELÓW PROJEKTOWYCH SKALA 1:500		
Identyfikator zgłoszenia prac geodezyjnych		GGN.6642.1.423.2026
Obszar, który był przedmiotem aktualizacji		
Położenie obszaru opracowania		ul. Zawiszy Czarnego
Jednostka ewidencyjna	identyfikator	286201_1
	nazwa	M. Olsztyn
Obręb ewidencyjny	identyfikator	286201_1.0058
	nazwa	Olsztyn 58
Nazwa układu współrzędnych prostokątnych płaskich		PL-2000
Nazwa układu wysokości		PL-EVRF2000-NH
BIURO GEODEZJI "GLOBUS" ul. Kanta 40B lok. 36, 10-691 Olsztyn NIP: 7391265047 REGON: 280135734	GEODETA UPRAWNIONY inż. Marek Demczuk Uprawnienia Nr 18887 /podpisano elektronicznie/	16.06.2026 r.
	Imię i nazwisko oraz numer uprawnień zawodowych kierownika prac geodezyjnych	Data oraz imię i nazwisko osoby, która opracowała mapę
UWAGA: Nie wyklucza się istnienia w terenie innych, nie wykazanych na niniejszej mapie urządzeń podziemnych, które nie były zgłoszone do inwentaryzacji.		

Oświadczam, że niniejszy dokument został opracowany w wyniku prac geodezyjnych i kartograficznych, których rezultaty zawiera operat techniczny pozytywnie zweryfikowany przez organ prowadzący państwowy zasób geodezyjny i kartograficzny. Jestem świadomy odpowiedzialności karnej za złożenie fałszywego oświadczenia.


Identyfikator zgłoszenia prac geodezyjnych	GGN.6642.1.423.2026
Organ prowadzący państwowy zasób geodezyjny i kartograficzny, który otrzymał zgłoszenie	PREZYDENT OLSZTYNA
Data uzyskania pozytywnego wyniku weryfikacji (numer oraz data wystawienia protokołu)	PROTOKÓŁ NR GGN.6642.1.423.2026_21330 17.06.2026 r.
Wykonawca pracy geodezyjnej	BIURO GEODEZJI "GLOBUS" ul. Kanta 40B lok. 36, 10-691 Olsztyn NIP: 7391265047 REGON: 280135734
Imię i nazwisko oraz numer uprawnień zawodowych kierownika prac geodezyjnych	GEODETA UPRAWNIONY inż. Marek Demczuk Uprawnienia Nr 18887 /podpisano elektronicznie/

Oświadczam, że treść mapy, na której wykonano niniejszy projekt jest zgodna z treścią, poświadczoną przez wykonawcę, map do celów projektowych, opracowanych w wyniku pozytywnie zweryfikowanych prac geodezyjnych. Protokół weryfikacji nr GGN.6642.1.423.2026_21330 z dnia 17.06.2026r.

mgr inż. Wojciech Wykowski
upr. bud. nr WAM/0083/PWOWE/13

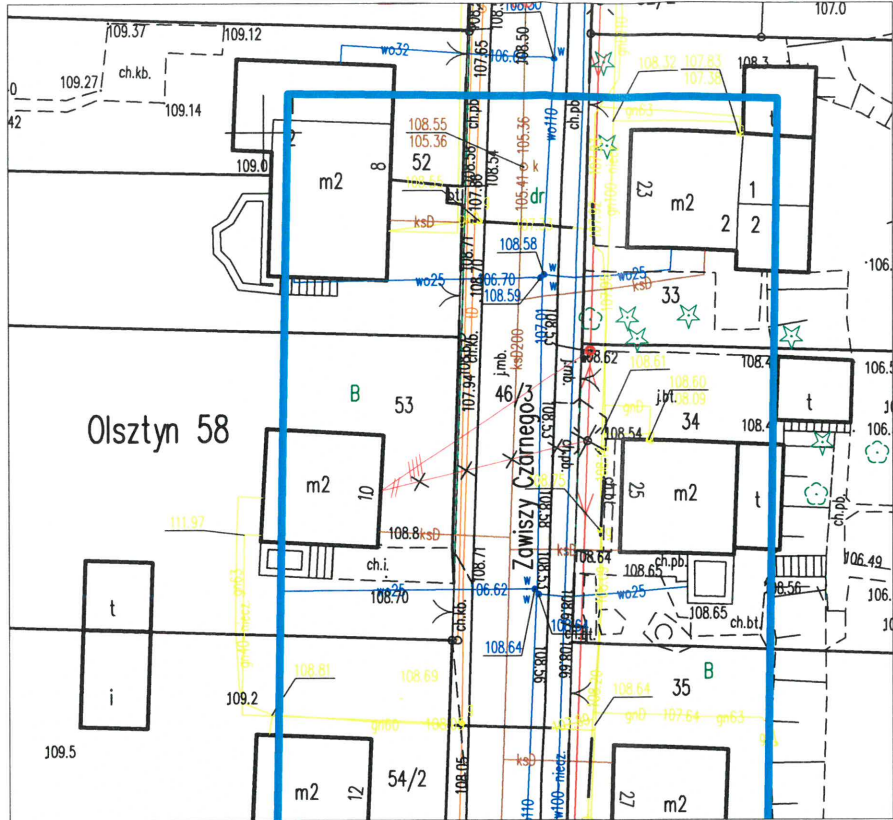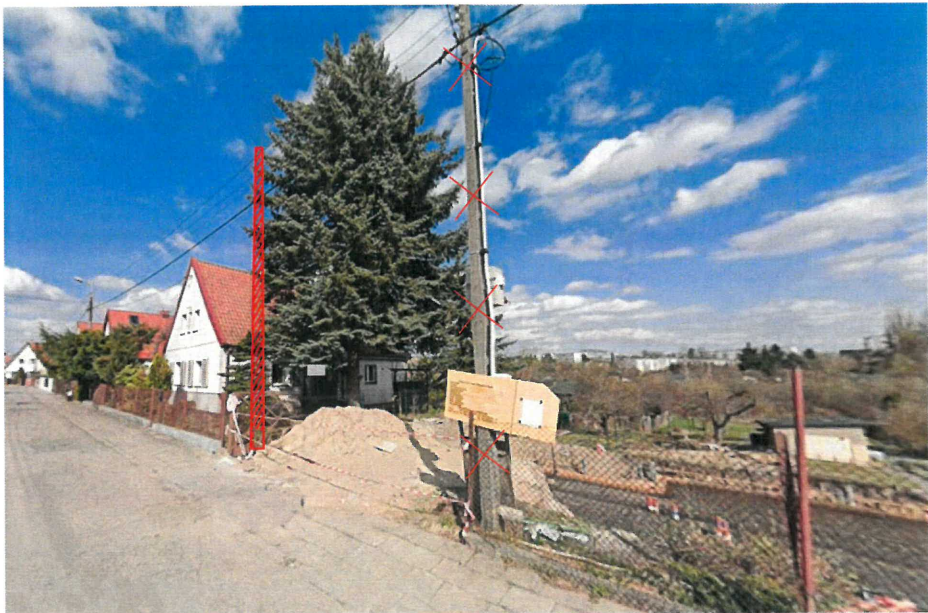


proj. przyłącze nap. nn 0,4kV
typu AsXSn 4x25mm²; L=17m
(proj. napięcie przewodów σ=5MPa)
w zamian istn. AsXSn 2x16 do demontażu
(odtworzenie zasilania Z. CZARNEGO 10)
- mocować do istn. haka na budynku

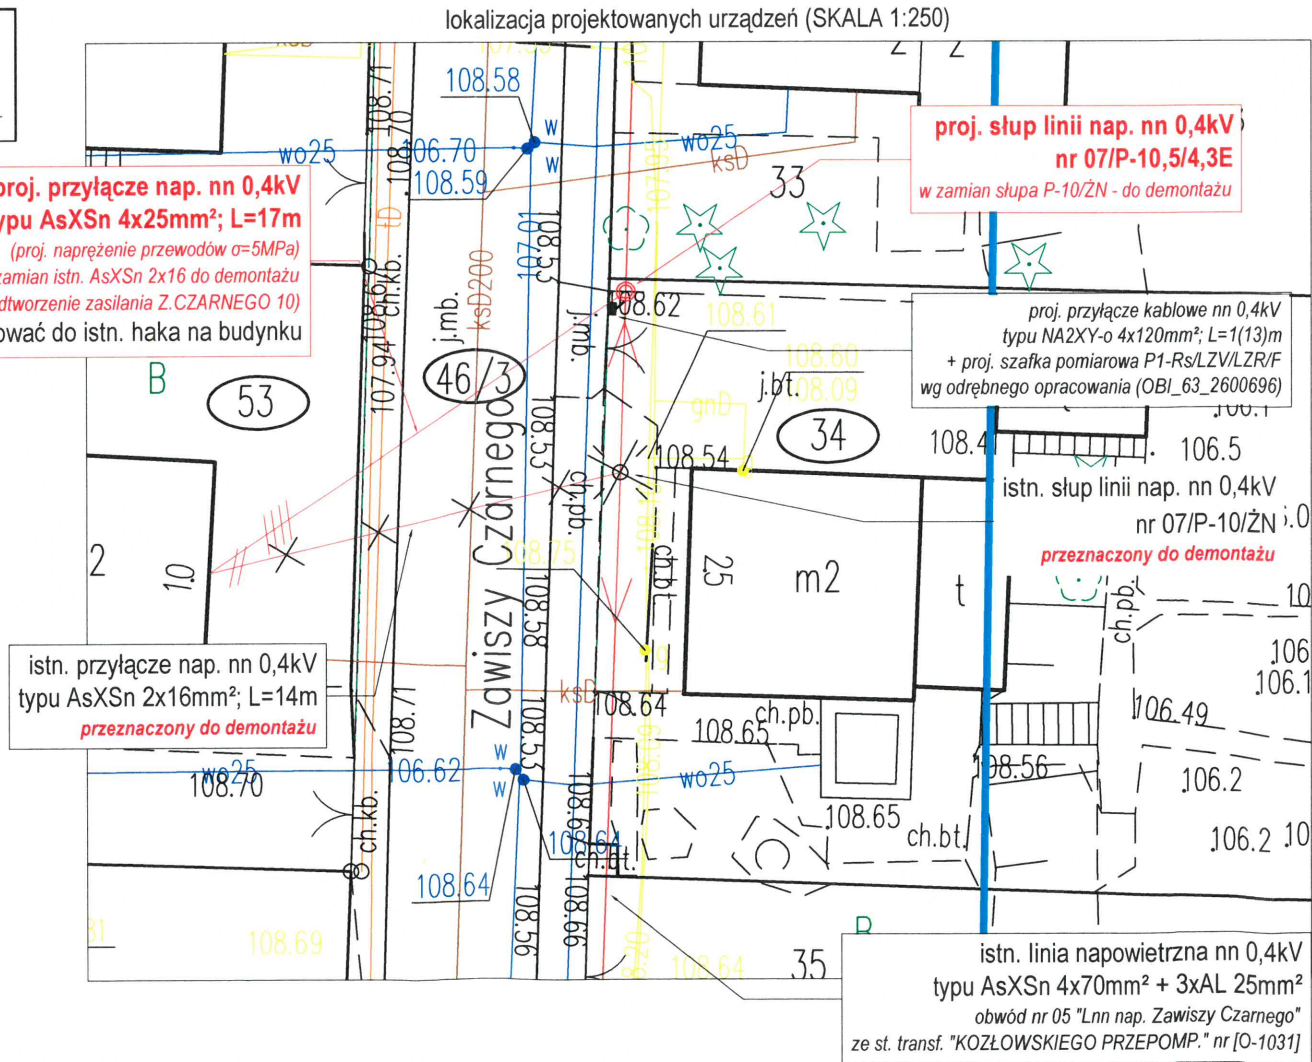

PROJEKT ZAGOSPODAROWANIA TERENU:

dz. nr: 53, 46/3, 34
obręb nr: 0058 Olsztyn

Profil istn. linii napowietrznej nn 0,4kV typu AsXSn 4x70mm² (przyjęte σ_{max}=25MPa)
obwód nr 05 "Lnn nap. Zawiszy Czarnego" na modernizowanym odcinku
- wymiana istn. stanowiska słupowego nr 07

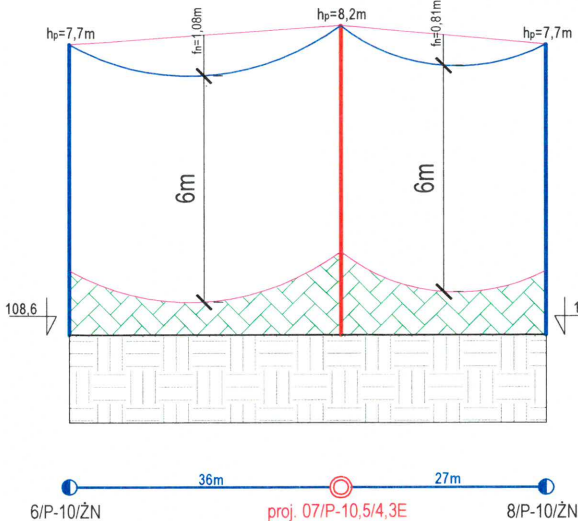

UWAGA:

- proj. przewody elektroenergetycznej linii napowietrznej niskiego napięcia nn 0,4kV będą przebiegały po istniejącej trasie
- istn. przyłącza napowietrzne nn 0,4kV odtworzyć zgodnie z projektem
- a istn. oprawę oświetlenia ulicznego z wysięgnikiem należy przelożyć i mocować na nowoprojektowanym słupie

Obszar oddziaływania obiektu:

Informacja o obszarze oddziaływania obiektu wymagana przepisami Prawa budowlanego art. 20 ust. 1 pkt 1c i art. 34 ust. 3 pkt 5:

- Wskazanie przepisów prawa, w oparciu o które dokonano określenia obszaru oddziaływania obiektu:
 - Ustawa z dnia 7 lipca 1994r. Prawo budowlane (dz. U. z 2025r poz. 418).
 - Rozporządzenie Ministra Infrastruktury z dnia 12 kwietnia 2002r w sprawie warunków technicznych, jakim powinny odpowiadać budynki i ich usytuowanie (Dz. U. nr 75, poz. 690 z późn. zmianami).
 - Ustawa z dnia 21 marca 1985r o drogach publicznych (Dz. U. z 2015r, poz. 460 z późn. zmianami).
 - Rozporządzenie Ministra Transportu, Budownictwa i Gospodarki Morskiej z dnia 25 kwietnia 2012r w sprawie szczegółowego zakresu i formy projektu budowlanego (Dz. U. z 2012r, poz. 462 z późn. zmianami).
- Investycja nie oddziałuje na działki sąsiednie, gdyż obszar oddziaływania zamyka się w granicach nieruchomości objętych inwestycją, tj. w działkach nr: 53, 46/3, 34; obręb ew.: 0058 Olsztyn; jedn. ew.: 286201_1 Olsztyn.

LEGENDA:

- granice działek
- istn. elektroenergetyczna sieć napowietrzna nn
- ⊗ istn. słup linii nap. nn 0,4kV do demontażu
- ⊙ proj. słup linii nap. nn 0,4kV

PRZEDSIĘBIORSTWO USŁUG INŻYNIERSKICH "SIECIOPROJEKT" Sp. z o.o. 10 - 804 Olsztyn ul. Rolna 241		
Nazwa rysu/Obiekt: ELEKTROENERGETYCZNA SIEĆ NAPIEWTRZNA NN 0,4kV - przebudowa istn. linii nap. (kolizja z planem zagospodarowania)		
Adres:	Olsztyn, ul. Zawiszy Czarnego	OBMKO_63_26013
Skala:	1:500	Opracował: Tomasz Nowacki
Nr rys.:	E-1	Projektant: mgr inż. Wojciech Wykowski upr. bud. nr WAM/0083/PWOWE/13
Data:	07.2026r.	