
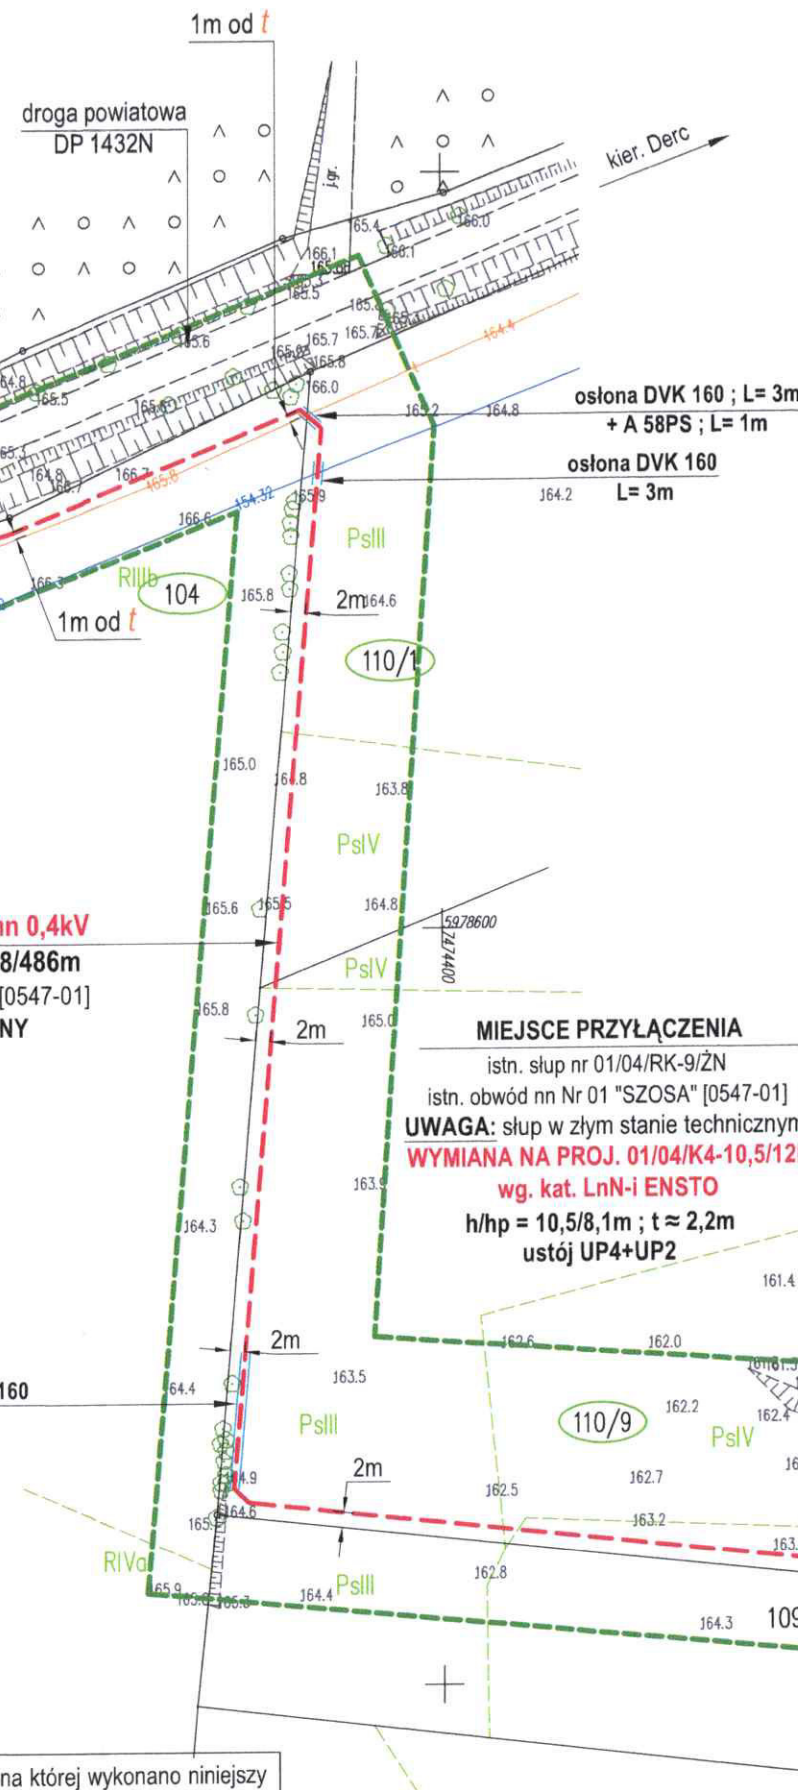
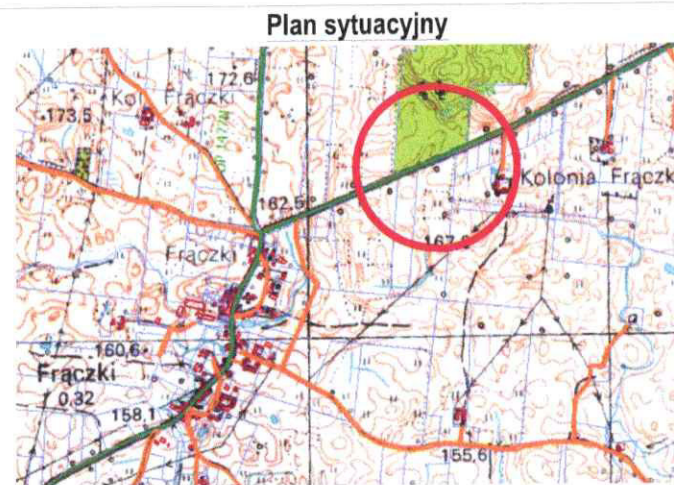


szczegół lokalizacji "A" - skala 1:100
lokalizacja proj. złącza kablowo-pomiarowego
wymiary złącza: szer. 0,8m x gł. 0,25m

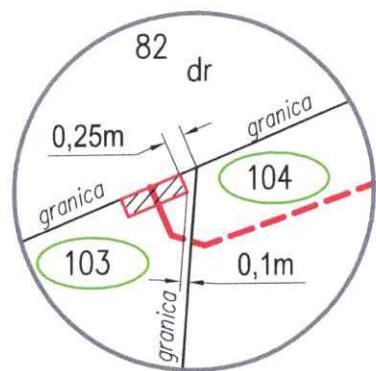

PROJEKT ZAGOSPODAROWANIA TERENU:

Frączki, działki nr. 103, 104, 110/1, 110/9
Obręb: Frączki [0006], gmina Dywity

LEGENDA ENERGA-OPERATOR S.A.

- projektowane przyłącze kablowe nn 0,4kV
- projektowana osłona rurowa
- projektowane złącze kablowo-pomiarowe
- wymiana słupa linii nn 0,4kV
- granice działek ewidencyjnych
- istn. ogrodzenia

"PZT" OBI/63/2503782

Tytuł rysunku: PZT		Obiekt: elektroenergetyczne przyłącze kablowe niskiego napięcia nn 0,4kV	
Branża: elektryczna		Adres: Frączki, gmina Dywity	
Inwestor: ENERGA-OPERATOR S.A.		działki nr. 103, 104, 110/1, 110/9	
Nr rys: E-1		obwód: 0006 Frączki	
Data: 07.2026r		Opracował, Projektant: Zbigniew Czajkowski	
Skala: 1:1000		upr. nr 103/91/OL	

MAPA DO CELÓW PROJEKTOWYCH		ARKUSZ 1 (1)
Oznaczenie kancelaryjne zgłoszenia pracy geodezyjnej		GD-I.6642.1.246.2026
L.k.s. wykonawcy		8/2026
Nazwa miejscowości		Frączki dz. 110/9, 110/1, 103, 104
Jednostka ewidencyjna		281404_2
Obręb ewidencyjny		Dywity
Skala mapy		0006
Nazwa układu współrzędnych	Prostokątnych płaskich	Frączki
Nr sekcji:	wysokości	1:1000
Oznaczenie granic obszaru, który był przedmiotem aktualizacji		PL-2000 strefa 7
Oznaczenie granic konturu klasyfikacyjnego		PL-EVRF2007-NH
Projektowane obiekty budowlane wymagają pozwolenia na budowę podlegają wytyczeniu i inwentaryzacji powykonawczej przez jednostki uprawnione do wykonania prac geodezyjnych.		7.211.17.09.2.4; 10.1.3
Nie wyklucza się istnienia w terenie innych nie wykazanych na niniejszej mapie urządzeń podziemnych, które nie były zgłoszone do inwentaryzacji powykonawczej zgodnie z art. 27 ustawy z dnia 17 maja 1989r. - Prawo geodezyjne i kartograficzne (Dz. U. z 2021r.poz. 1990 z późn.zm.)		
Granice nie spełniające wymogów obowiązujących standardów technicznych - zaznaczone na mapie na fioletowo.		
Brak wpływu na projektowaną inwestycję.		
Punkty osnowy geodezyjnej podlegają ochronie zgodnie z ustawą z dnia 17 maja 1989r. Prawo geodezyjne i kartograficzne (Dz.U. z 2021r.poz. 1990 z późn. zm.)		
Mapa aktualna w granicach opracowania na dzień 07.05.2026r.		
W granicach opracowania badano dokumentację ZUD stan na dzień 07.05.2026r.		

Oświadczam, że treść mapy, na której wykonano niniejszy projekt jest zgodna z treścią poświadczoną przez wykonawcę mapy do celów projektowych, opracowanej w wyniku pozytywnie zweryfikowanych prac geodezyjnych. Protokół weryfikacji: GD-I.6642.1.246.2026 z dnia 25.05.2026

projektant:
Zbigniew Czajkowski
upr. proj. nr 103/91/OL

UWAGA:
wykonać regulację naciągu i zwisów istniejącego przewodu izolowanego Lnn; L ≈ 200m
PROJ. σ = 30MPa/350daN wg. kat. LnNi-ENSTO

MIEJSCE PRZYŁĄCZENIA
istn. linia napowietrzna nn 0,4kV AsXSnn 4x50mm²
istn. obwód nn Nr 01 "SZOSA" [0547-01]
istn. stacja tr. [O-0547] "FRĄCZKI KOL. 3"