


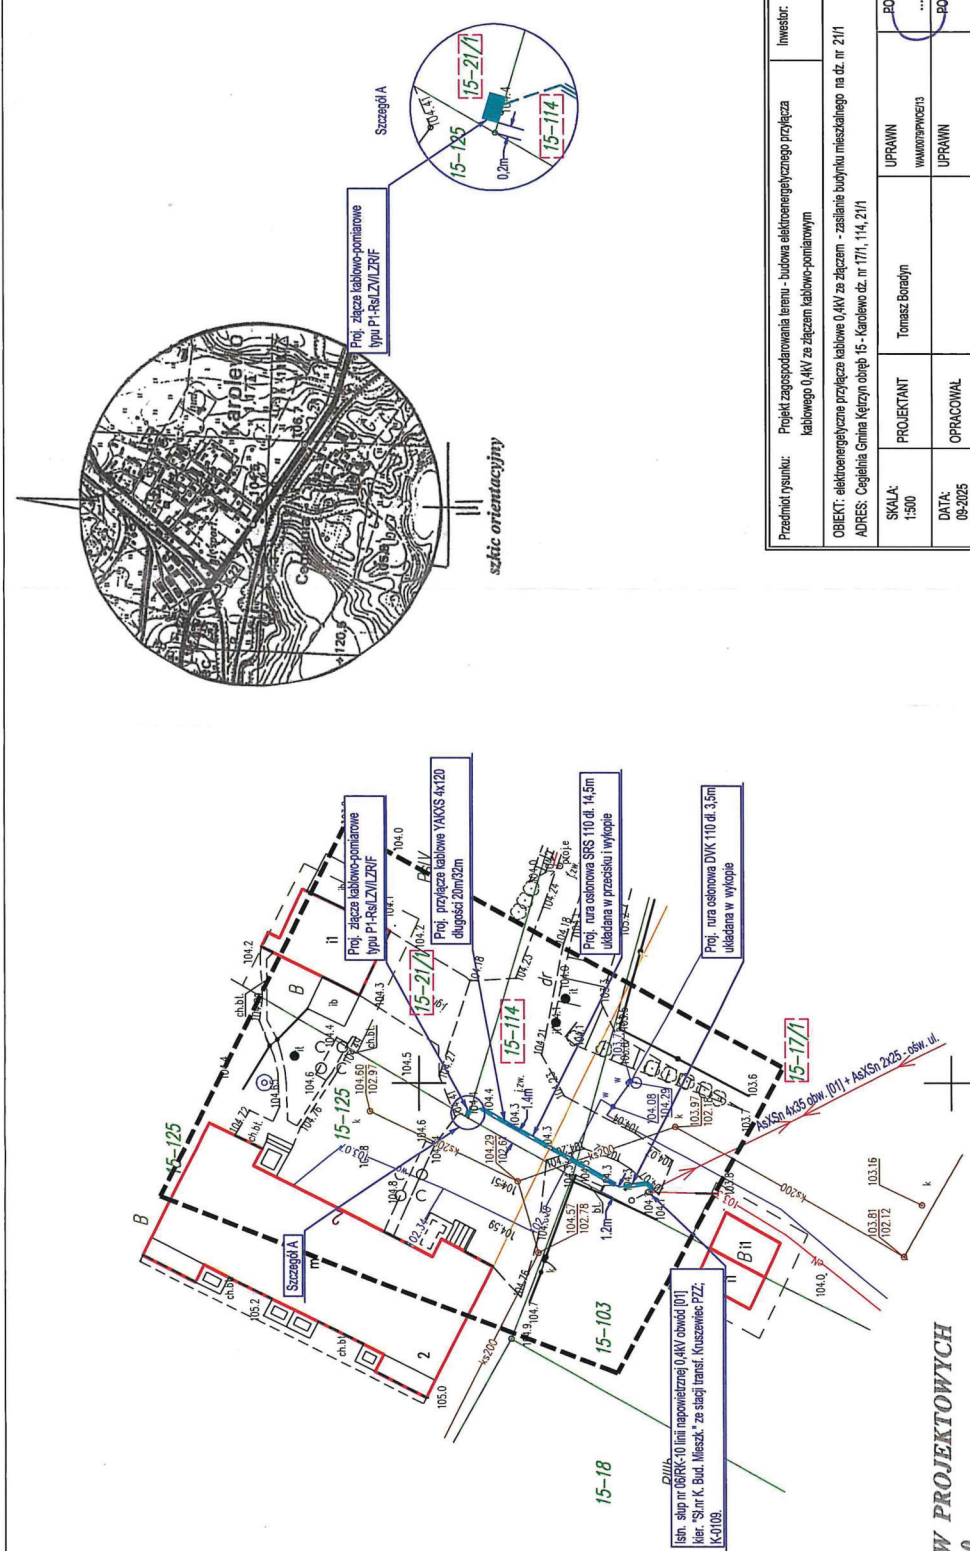

MAPA DO CELÓW PROJEKTOWYCH
skala 1:500

gmina Kętrzyn
Id. jedn. ewid. 280803.2
obręb Karłowice (Cegielnia)
Id. obr. ewid. 280803.2.0015
Oznaczenie kancelaryjne GKN-O.6640.1.916.2025
ukł. wsp. 2000/7
ukł. wys. PL-EYRF2007-NH
mapa sekcja Nr 7.214.24.08.3.4

W obszarze oznaczonym linią ---
dokonano aktualizacji treści mapy zasadniczej

Mapa aktualna na dzień 26.07.2025 r.

Wykonat:

HENRYK LEMAŃSKI
USŁUGI GEODEZYJNO-KARTOGRAFICZNE
11-400 Kętrzyn, ul. Królowej Jadwigi 9/12
nr upr. 9848, NIP 742-103-11-48
e-mail: henryk.lemanski@gmail.com
tel. 604 077 261

Nie wykryto się trzcinienia w terenie również urządzeń podziemnych
niezłożonych, a nie zgłoszonych do inwentaryzacji geodezyjnej.

Na mapie w zakresie aktualizacji nie ustalono
gruntów obciążonych słuźnością.

Oświadczam, że niniejsza mapa powstała w wyniku prac geodezyjnych
i kartograficznych (nr ewid. zgłoszenia: GKN-O.6640.1.916.2025) zawartych
w operacji technicznej wpisanej do ewidencji materiałów państwowego zasobu
geodezyjnego i kartograficznego w STAROSTWIE POWIATOWYM w KĘTRZYNIE
pod nr. 280803.2.0015.3.4.0
Wyniki weryfikacji zbiorów danych oraz innych materiałów przekazanych do państwowego
zasobu geodezyjnego i kartograficznego uzyskały status POZYTYWNY w protokole
z dnia: 04.09.2025 o nr. 6440.2.6640.1.916.2025.1
Jestem świadomy odpowiedzialności karnej za złożenie fałszywego oświadczenia.
(Na podstawie: Dz. U. 2020 poz. 1065)

Wykonawca i inżynier prac:


HENRYK LEMAŃSKI
USŁUGI GEODEZYJNO-KARTOGRAFICZNE
11-400 Kętrzyn, ul. Królowej Jadwigi 9/12
nr upr. 9848, NIP 742-103-11-48
e-mail: henryk.lemanski@gmail.com
tel. 604 077 261

Przedmiot rysunku:	Projekt zagospodarowania terenu - budowa elektroenergetycznego przyłącza kablowego 0,4kV ze złączem kablowo-pomiarowym		Inwestor:	ENERGA-OPERATOR SA	OB/161/ 2501412	
OBJEKT: elektroenergetyczne przyłącze kablowe 0,4kV ze złączem - zasilanie budynku mieszkalnego na dz. nr 21/1						
ADRES: Cegielnia Gmina Kętrzyn obręb 15 - Karłowice dz. nr 17/1, 114, 21/1						
SKALA: 1:500	PROJEKTANT	Tomasz Banaś	UPRAWN	WAM079PW0E/13	PODPIS	BRANŻA ELEKTR.
DATA: 09-2025	OPRACOWAŁ		UPRAWN		PODPIS	NR RYS. E-01

Oświadczam, że teś mapy, na której wykonano niniejszy projekt, jest zgodna z teśszą, poświadczonej
przez wykonawcę, mapy do celów projektowych, opracowanej w wyniku pozytywna zeweryfikacji
przez geodezyjnych. Protokół weryfikacji Nr GKN-O.6640.1.916.2025_1 z dnia 01-09-2025r.

..... uprawnienia nr WAM079PW0E/13
(podpis projektanta)

LEGENDA:
--- proj. przyłącza kablowe
--- proj. kabel ułożony w urzu osłownej
■ proj. złącza

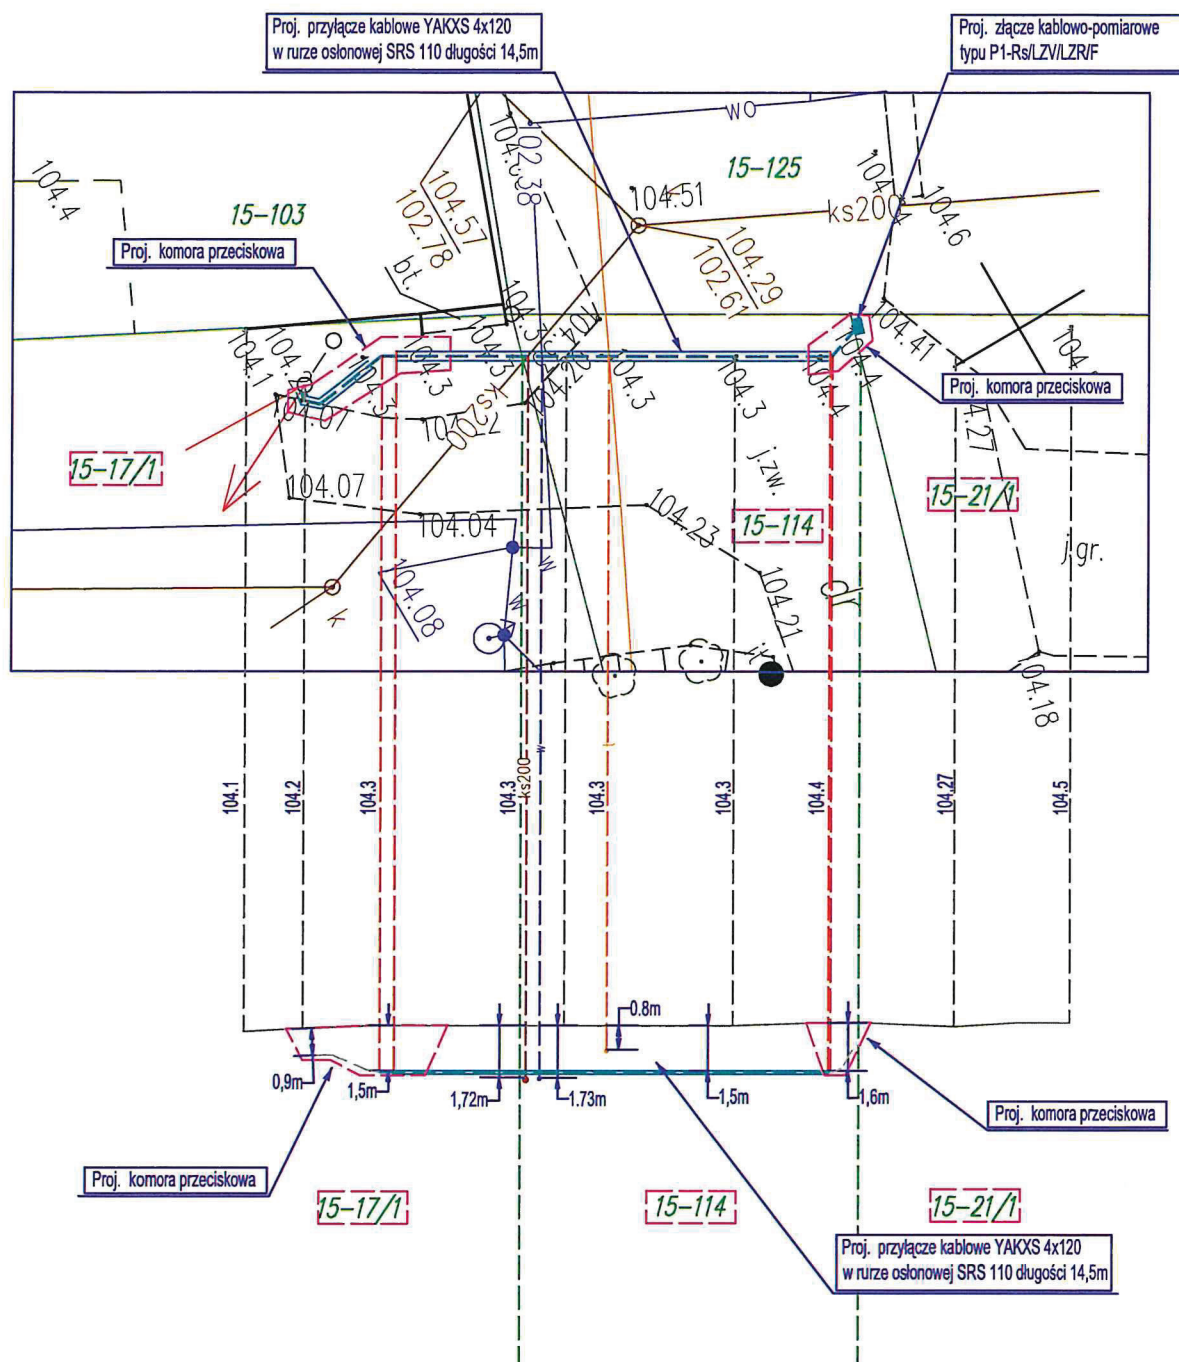

LEGENDA:

- proj. przyłącze kablowe
- proj. kabel układany w rurze osłonowej
- proj. złącze

UWAGA:

Z powodu braku rzędnych ułożenia sieci telekomunikacyjnej * t * głębokość jej ułożenia przyjęto jako typową dla tego typu sieci.

Głębokość ułożenia sieci wodociągowej i kanalizacyjnej została określona na podstawie rzędnych podanych w zakresie opracowania z interpolacją.

Głębokość ułożenia projektowanego przyłącza została narzucona przez Urząd Gminy Kętrzyn.

Należy wykonać przekępy kontrolne mające na celu potwierdzenie lokalizacji i głębokości ułożenia istniejących sieci: kanalizacyjnej i wodociągowej, w przypadku kolizji dostosować głębokość ułożenia kabla (jego wypływanie) w uzgodnieniu z UG Kętrzyn.

Przedmiot rysunku: Profil ułożenia projektowanego elektroenergetycznego przyłącza 		
--	--	--