

MAPA DO CELÓW PROJEKTOWYCH

Białogard – miasto 320101_1 obr. 0017 dz. 557/4

Mapa w układzie współrzędnych 2000(6)
Układ współrzędny PL-EVRF2007-NH
Skala 1:500
Skróty: 5.213.20.16.4.4
Opracowała: Inżynierka
prace geodezyjne
Data opracowania: 2025.07.14
Geodeta uprawniony Joanna Piłkowska nr upr. 22443

Oświadczam, że niniejszy dokument został opracowany w wyniku prac geodezyjnych, których rezultaty zostały pozytywnie zweryfikowane i przysięga do państwowego zarobku geodezyjnego w Białogardzie

Nazwa organu Stanu Geodezyjny i Kartograficzny	STAROSTA BIAŁOGARDZKI
Identyfikator ewidencyjny przysięgi materiału do zarobku geodezyjnego	P.3201.2025.623
Numer i data pozytywnej wykładki operatu technicznego	6640.651.2025_13379, 2025.07.17
Jestem świadomy odpowiedzialności karnej za złożenie fałszywego oświadczenia	Geodeta uprawniony Joanna Piłkowska nr upr. 22443
Dokument podpisany podpiłm kwalifikowanym przez:	Joanna Piłkowska

Projekt zagospodarowania terenu 1:500

dz. nr 557/4, obr. 0017 Białogard, Białogard-miasto

Inwestor

78-200 Białogard

LEGENDA:

— granica dz. nr 557/4

ELEMENTY PROJEKTOWANE:

- 1. budynek mieszkalny jednorodzinny
- 2. większe do budynku
- 3. teren utwardzony – kaskada betonowa
- 4. nieprzekraczalna linia zabudowy
- 5. miejsce gromadzenia odpadów stałych
- 6. brama wjazdowa
- 7. turka
- 8. proj. miejsce postojowe o wym. 2,5x5,0m
- 9. projektowany teren biologicznie czynny

PROJEKT ZAGOSPODAROWANIA TERENU Skala 1:500

LEGENDA:

- 1. projektowany budynek mieszkalny jednorodzinny
- 2. projektowane przyłącze wodociągowe z rury PE100 SDR11 dn32x3,0 - odcinek WD-SNP wg odrębnego opracowania
- 3. projektowana studnia wodomierzowa DN600 wg odrębnego opracowania
- 4. projektowana zewnętrzna instalacja wodociągowa z rury PE100 SDR11 dn32x3,0 odcinek "WS-SNP" wg odrębnego opracowania
- 5. projektowane przyłącze kanalizacji sanitarnej z rury SDR34 SN8 PVC lila 160x4,7 - odcinek "KS-SNP" wg odrębnego opracowania
- 6. projektowane studzienki PVC425 wg odrębnego opracowania
- 7. projektowana zewnętrzna instalacja kanalizacji sanitarnej z rury SDR34 SN8 PVC lila 160x4,7 - odcinek "KS-SNP" wg odrębnego opracowania
- 8. projektowane przyłącze kablowe wg odrębnego opracowania
- 9. projektowany kabel sztaliczny YK 5x16 mm²

4± 0,00 = + 24,50

BUDIMET
ul. Wolności 100
78-200 Białogard
tel. 882 727 300
e-mail: biuro@budimet.pl

Projektant geodezyjny
upr. nr W-54/2024/PAK/0019
- specjalność: prace geodezyjne
mgr inż. Jolanta Piłkowska
upr. nr ZAP/0058/POC/018
- specjalność: prace budowlane
mgr inż. Jolanta Piłkowska
upr. nr ZAP/0058/POC/018
- specjalność: prace budowlane
mgr inż. Jolanta Piłkowska
upr. nr ZAP/0058/POC/018
- specjalność: prace budowlane

Obiekt Budowlany

Budynek mieszkalny jednorodzinny

Inwestor


Adres inwestycji

dz. nr 557/4 obr. 0017 Białogard

Rysownik

PROJEKT ZAGOSPODAROWANIA TERENU

Stan	Prace projektu	Data	Skala	Numer rysunku
architekta	lic. szt. prace	07.2025	1:500	PZ-01

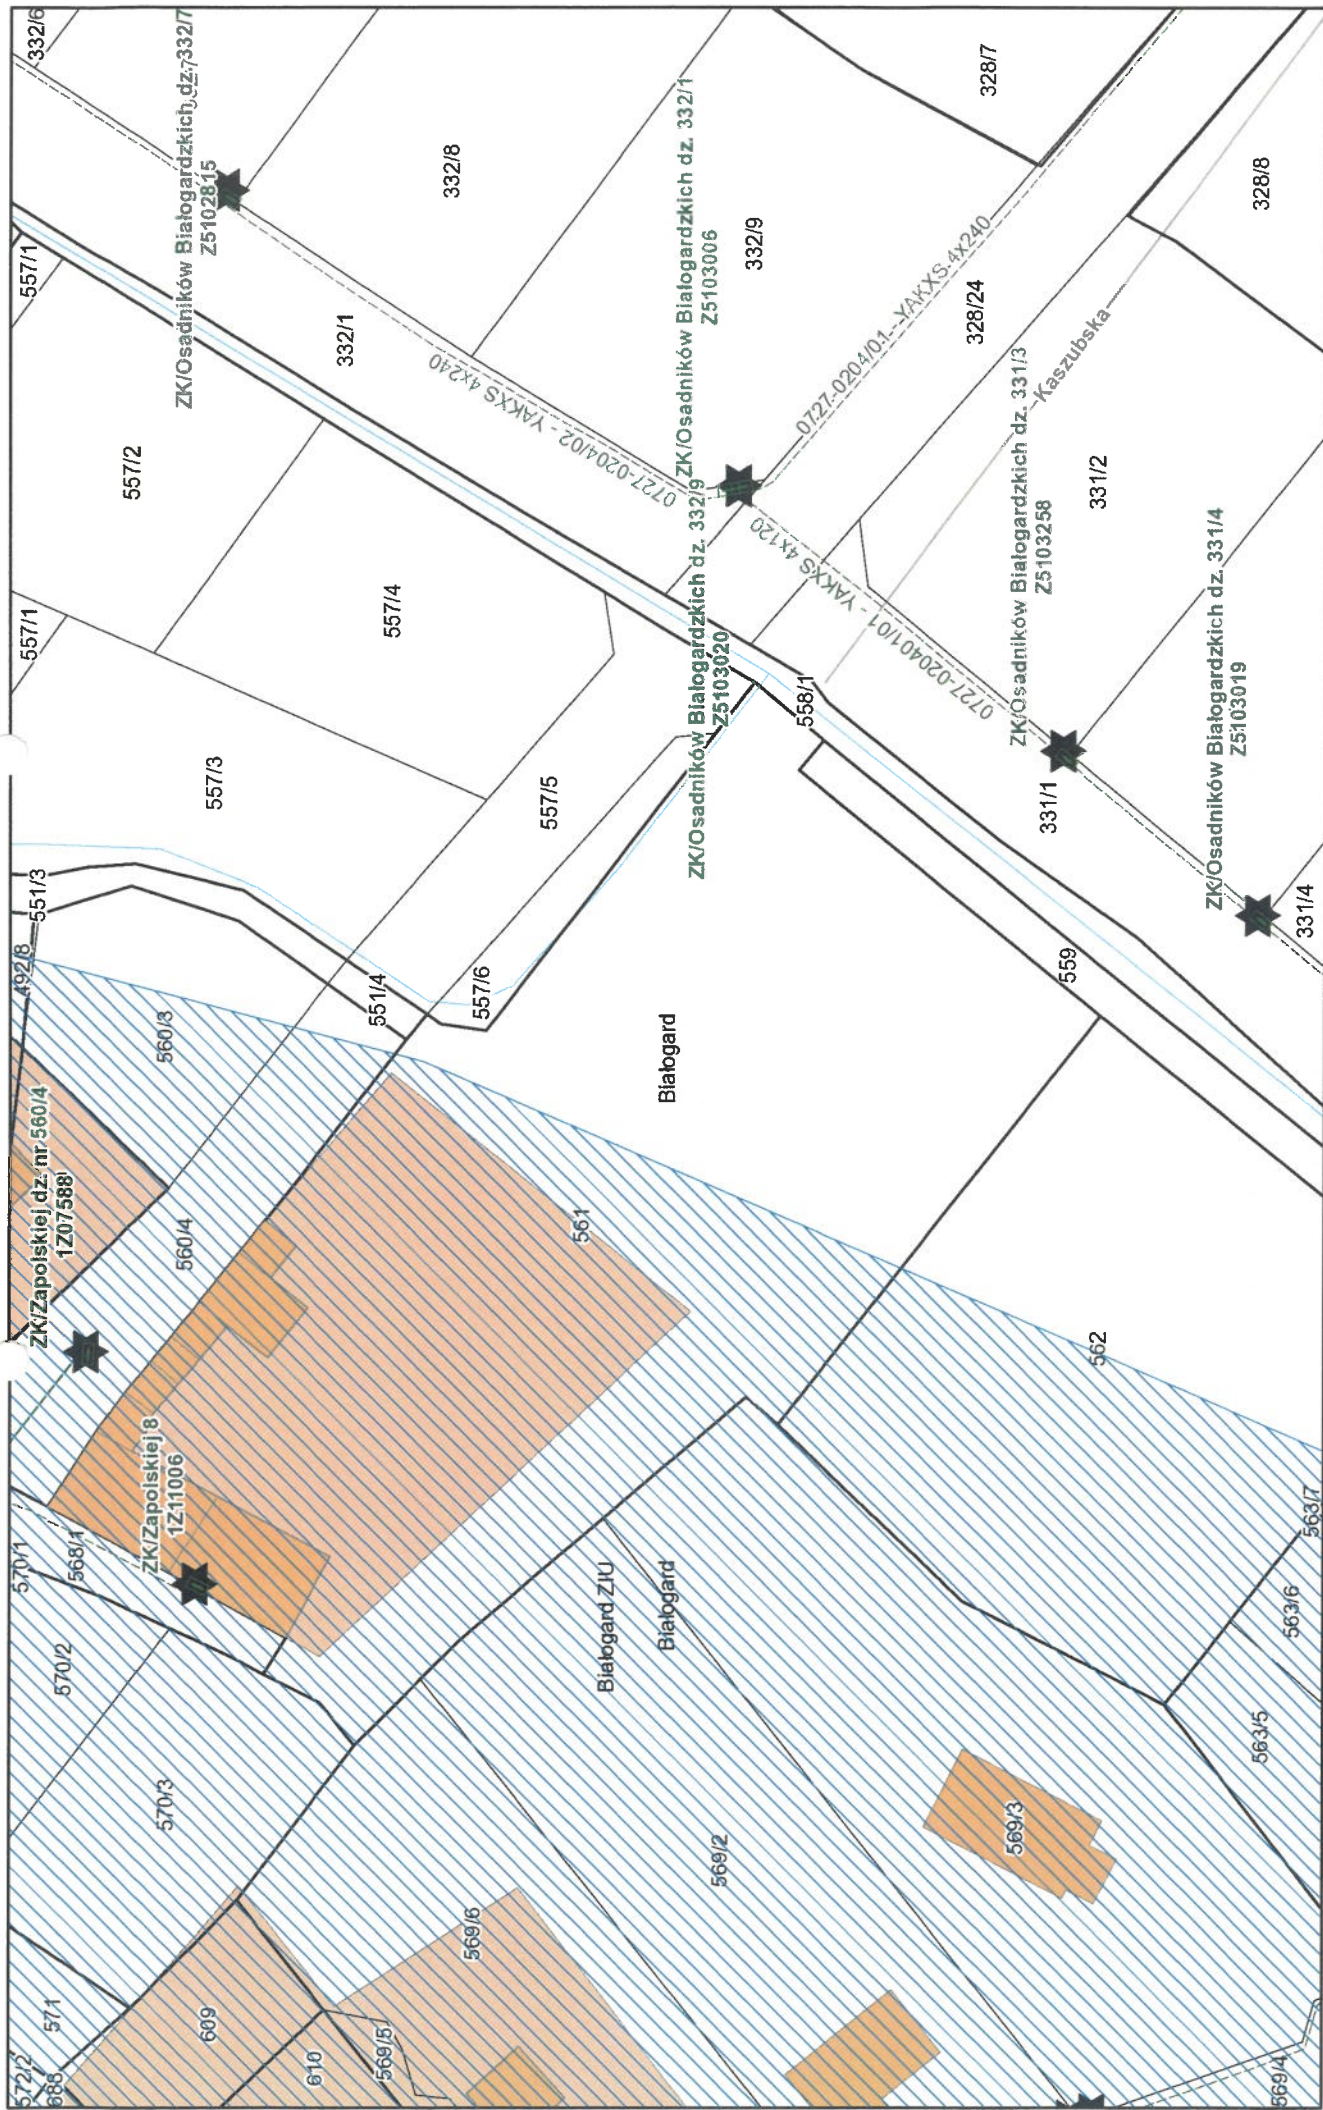

października 7, 2026

1:780

