


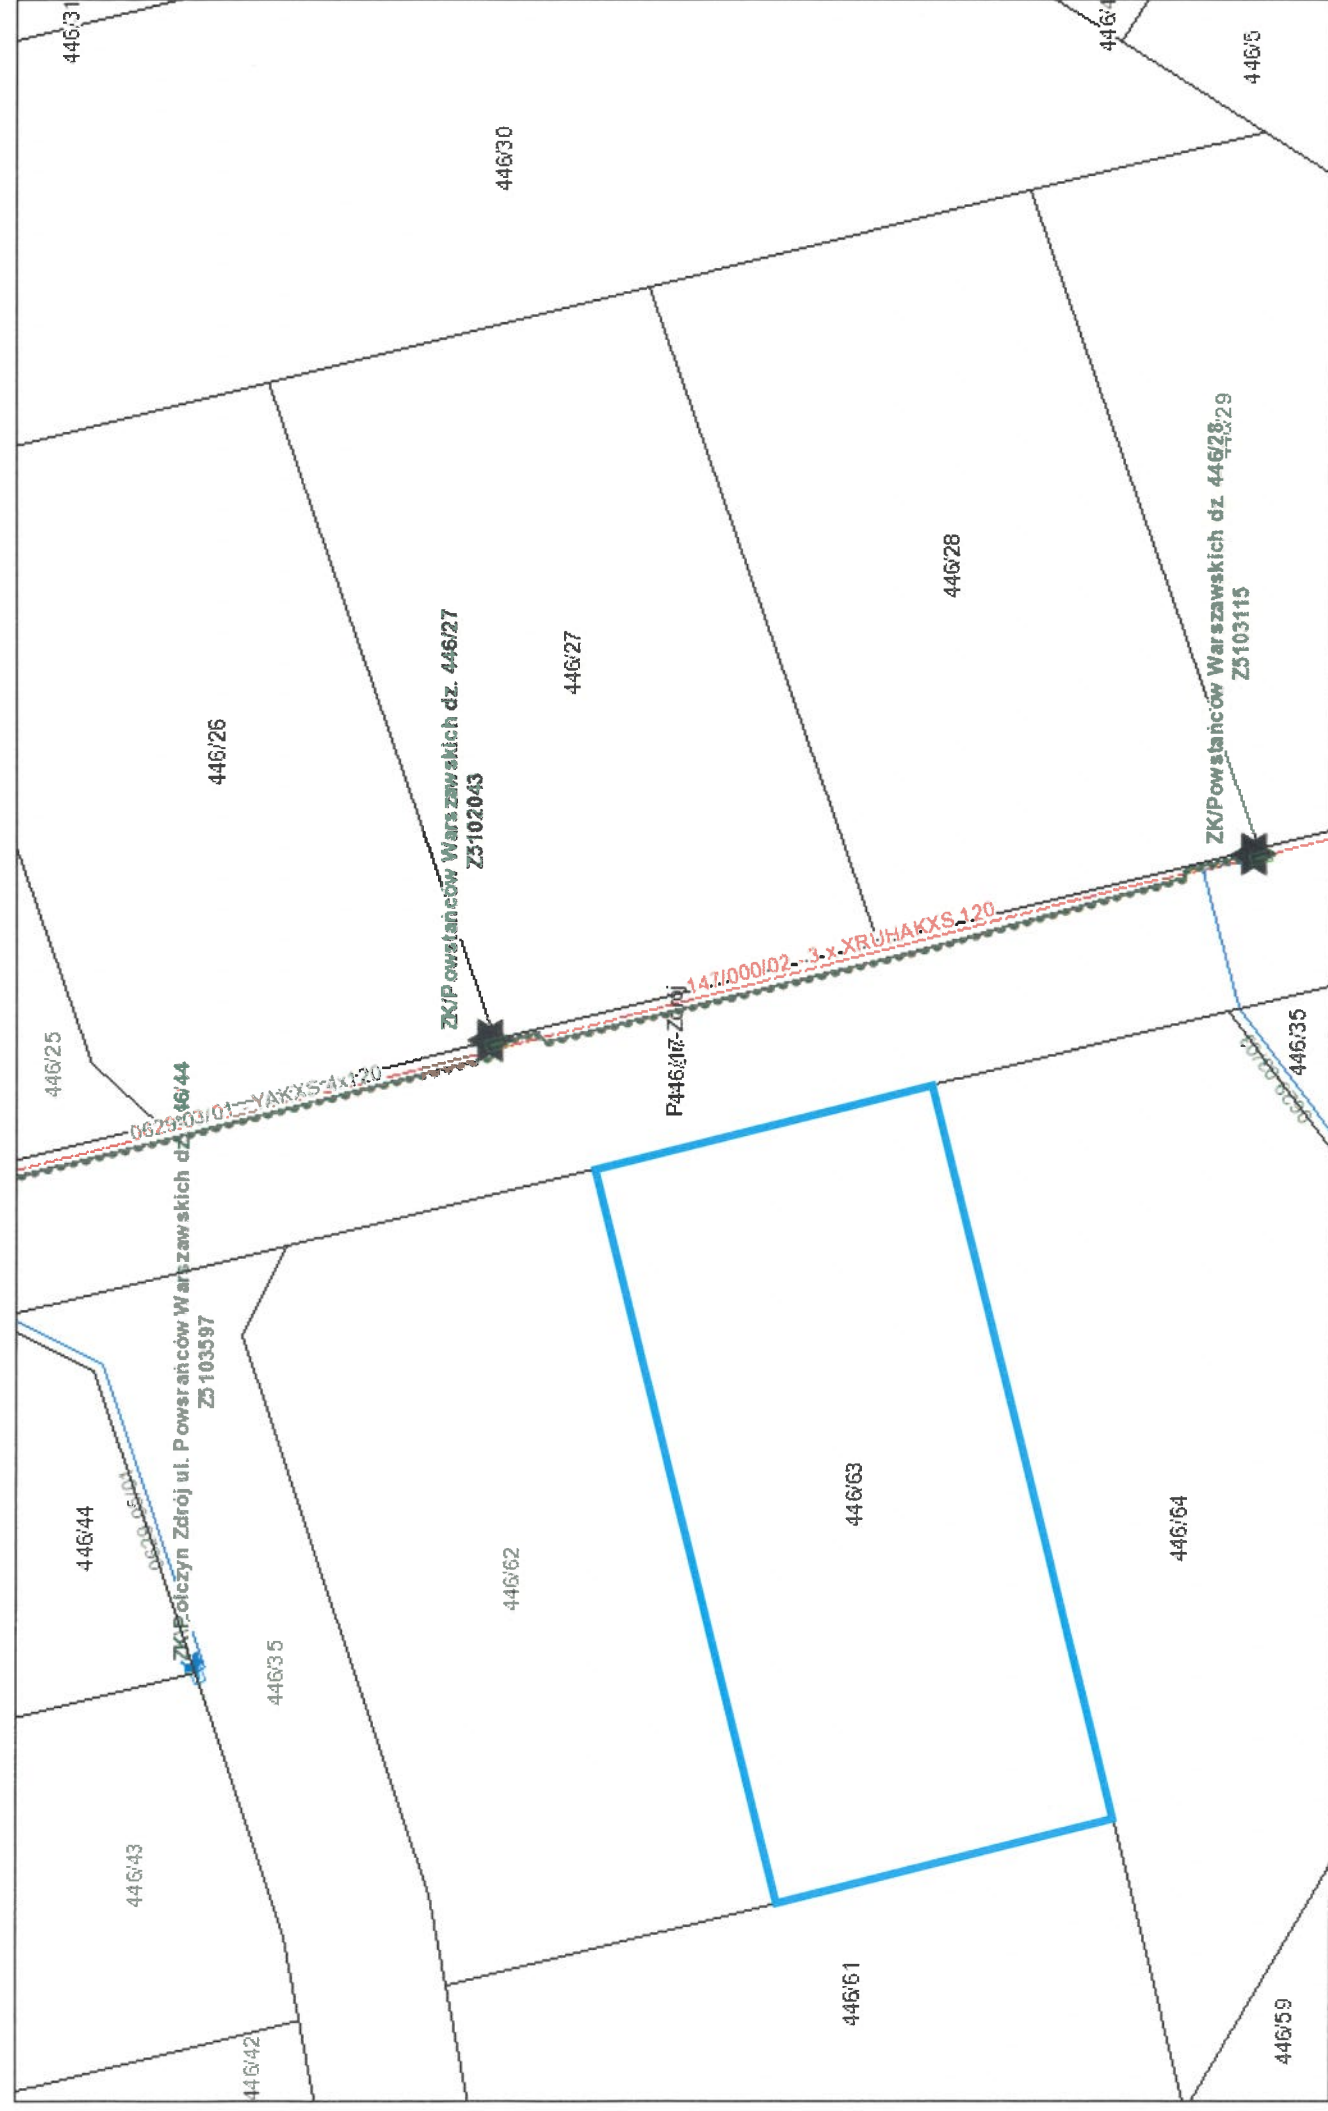

wrzesień 15, 2026

MAPA DO CELÓW PROJEKTOWYCH

Skala 1:500

Jednostka ewidencyjna: 321603_4, Potczyn-Zdrój - Miasto

Obręb: 004-Potczyn-Zdrój

Działka: 446/63

Układzie wsp. płaskich: 2000 strefa 5 (15)

Układ odniesienia: PL-EVRF2007-NH

Obszar aktualizacji: ■■■■■■

Identyfikator zgłoszenia pracy: GG.6640.1012.2025

Data opracowania: 08.01.2026r.

Kierownik prac: inż. Lechosław Kupień, nr świad. 12344

Nazwa wykonawcy prac:

GEO - KUPIEŃ S.C.
USŁUGI GEODEZYJNE

Lechosław Kupień, Janusz Kupień

ul. Piastów 38, 78-200 Białogard

tel. 602 703 694, e-mail: geo-kupien@wp.pl

GG.6640.1012.2025

STAROSTA ŚWIDWIŃSKI

ID zgłoszenia pracy geodezyjnej

nazwa organu

Oświadczam, że niniejszy dokument został opracowany w wyniku pracy geodezyjnej, której rezultaty zawiera operat techniczny pozytywnie zweryfikowany w dniu: 13.01.2026 r. nr protokołu: GG.6640.1012.2025_14451

Jestem świadomy odpowiedzialności karnej za złożenie fałszywego oświadczenia.

Podpis:

inż. Lechosław Kupień, nr upr. 12344

Podpisany elektronicznie przez
Lechosław Kupień
14.01.2026
8:25:33 +01'00'

LEGENDA	
BM	Projektowany budynek mieszkalny jednorodzinny rządna poziomu parteru ±0,000 = 114,0 [m n.p.m.]
PROJEKTOWANA INFRASTRUKTURA TECHNICZNA	
OSW	Instalacja wodociągowa, PE Ø32 [mm] - wg warunków przyłączenia
OSW	Studnia wodomierzowa Ø1200 [mm] - wg warunków przyłączenia
SD	Instalacja kanalizacji deszczowej PVC Ø110 [mm]
SD	Studzienki deszczowe (wpustowe) - podłączyć rury spustowe PE DN 315 [mm]
Sch-D	Studnia chłonna z kręgów betonowych DN 1000 [mm]
SR	Instalacja kanalizacji sanitarnej PVC-U SN8 Ø160 [mm] - wg warunków przyłączenia
SR	Studzienka rewizyjna (inspekcyjna) kanalizacji sanitarnej PE-HD DN 425 [mm]
SG	Instalacja gazowa PEØ32
SG	Szafka gazowa wg warunków przyłączenia (po stronie gestora sieci)
SE	Elektryczny przewód zasilający YKYżo 5×10 [mm²]
SE	Szafka pomiarowa P2-Rs/LŻV/F, (po stronie gestora sieci)
POZOSTAŁE ELEMENTY ZAGOSPODAROWANIA DZIAŁKI	
Z	Zjazd indywidualny szer. 5,30 [m] z drogi gminnej - z działki nr 446/17(dr)
MP	Miejsce postojowe dla samochodu osobowego 2,50×5,00 [m]
D	Dojścia i dojazdy z nawierzchnią naturalną gruntową lub utwardzoną
MGO	Miejsce gromadzenia odpadów stałych (segregowanych) 1,50×1,50 [m]
OBJAŚNIENIA	
	Teren inwestycji - granice działki Nr 446/63 obręb 004-Potczyn-Zdrój
	Nieprzekraczalna linia zabudowy w odległości 5,0 [m] od wschodniej granicy działki Nr 446/63

BIURO PROJEKTOWO-USŁUGOWE "INSTAL-TECH"		
MGR INŻ. JAN DROŻDŹ		
78-320 Potczyn-7dró i ul. B. Chrobrego 24. tel./fax. 604 117 512		
Inwestor	Budynek mieszkalny jednorodzinny / Kategoria obiektu budowlanego I	
Objekt / kat.	Działka nr 446/63, obręb ewidencyjny 004-Potczyn-Zdrój	
Adres	Jednostka ewidencyjna 321603_4, Potczyn-Zdrój - Miasto	
Inwestycja	Budowa budynku mieszkalnego jednorodzinnego wraz z infrastrukturą techniczną - instalacje wod-kan, instalacja kanalizacji deszczowej, gazowa, elektroenergetyczna.	
Stadium	Projekt zagospodarowania działki	Data: 20.07.2026 r.
Treść rysunku	PROJEKT ZAGOSPODAROWANIA DZIAŁKI	
Projektant wiodący	inż. Bogusław Drożdż Specjalność konstrukcyjno-budowlana	Nr uprawnień A/PNB/8300/268/81
Projektant	mgr inż. Jan Drożdż Specjalność instalacyjna w zakresie sieci, instalacji i urządzeń cieplnych, wentylacyjnych, gazowych, wod-kan	Nr uprawnień ZAP/0211/PWBS/18
Projektant	mgr inż. Waldemar Godzieba Specjalność instalacyjna w zakresie sieci, instalacji i urządzeń elektrycznych i elektroenergetycznych	Nr uprawnień ZAP/0129/PWBE/18

