

MAPA DO CELÓW PROJEKTOWYCH

Oznaczenie kancelaryjne zgłosz. pracy geodezyjnej

ODGK.6640.222.2026

Miejscowość

Siemianice

Jednostka ewidencyjna

identyfikator

300804_2

nazwa

Łęka Opatowska

Obręb ewidencyjny

identyfikator

300804_2.0008

nazwa

SIEMIANICE

Skala mapy

1:500

Nazwa układu

prostokątnych płaskich

współrzędnych

wysokości

2000/6

PL-EVRF2007-NH

Oznaczenie i informacje o służebnościach gruntowych

Wykonanie niniejszej mapy nie było poprzedzone ustaleniami mających wpływ na zagospodarowanie gruntów, dotyczącymi ewentualnych służebności gruntowych obciążających zlokalizowanych w granicach projektowanej inwestycji grunty położone w granicach projektowanej inwestycji.

Oznaczenie granic obszaru, który był przedmiotem aktualizacji

Godło mapy

6.150.22.17.1.3

Pracownia Geodezyjna "ArtGEO"

Michał Jerczyński

I. Akacjowa 9, 63-645 Trzebień

NIP 619-195-26-01 REGON 301750509

tel.: 723-095-000 www.artgeo.kepno.pl

GEODETA UPRAWNIONY

mgr inż. Michał Jerczyński

upr. nr 22071

Trzebień dn. 10.03.2026 r.

Poswiadczam ze niniejszy dokument został opracowany w wyniku prac geodezyjnych i kartograficznych których rezultaty zawiera pozytywnie zweryfikowany operat techniczny.

Jednocześnie informuję, że jestem świadomy odpowiedzialności karnej za złożenie fałszywego oświadczenia.

Identyfikator zgłoszenia prac geodezyjnych

ODGK.6640.222.2026

Organy służby geodezyjnej, który otrzymał zgłoszenie

STAROSTA KĘPIŃSKI

Wykonawca prac geodezyjnych

Pracownia Geodezyjna "ArtGEO"

Michał Jerczyński

ul. Akacjowa 9, 63-645 Trzebień

Nr oraz data sporządzenia dokumentu zawierającego wynik pozytywnej weryfikacji


P.3008.2026.461

z dnia 11.03.2026 r.

Imię i nazwisko oraz uprawnień zawodowych kierownika prac

Michał Jerczyński upr. nr 22071

SZKIC ORIENTACYJNY 1:50000

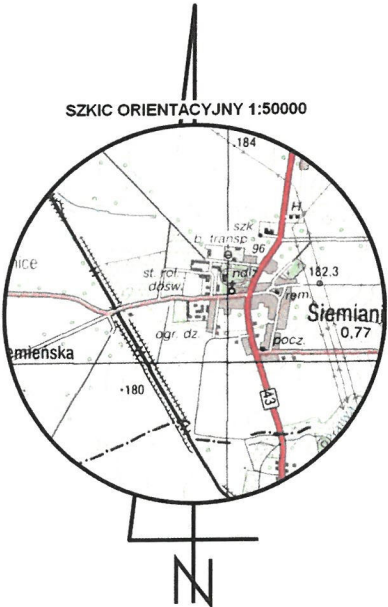

Projektowane złącze kablowo pomiarowe
KRSN-00/3R-NH2/F+ P1-Rs/LZV/F
30537 ob 03 ID nr Z4309760
Proj. uziemienie złącza $R \leq 30 \Omega$
- przy garażu blaszanym


Projektowane przyłącze kablowe
NA2XY 4 x 120mm²
dł. 38m (60m)
- na całej długości zastosować rurę ochronną DVK - 38m

Istniejący słup 03/10
typ: ŻN 10

Projekt zagospodarowania terenu			
Inwestor	ENERGA - OPERATOR S.A. ODDZIAŁ W KALISZU AL. WOLNOŚCI 8, 62 - 800 KALISZ		
Obiekt	Siemianice, dz. nr 132/112		
OBI	OBI/43/2503290		
Zasilanie	Stacja 30537 obw 03		
Temat	Projekt przyłącza kablowego do zasilania budynku gospodarczego na dz. nr 132/112 w m. Siemianice		
Projektant	inż. Czesław Wróblewski nr uprawnień 121/77, 400 Wieruszów, ul. Wieluńska 22A	Upr. do wyk. projektów i kier. bud. UW Katowice	Data 02.2026
Asystent Projektanta	Robert Dubas	rys. nr 1	Skala 1:500

36. Schematy jednokreskowe


Szafka pomiarowa P1-RS/LZV/F

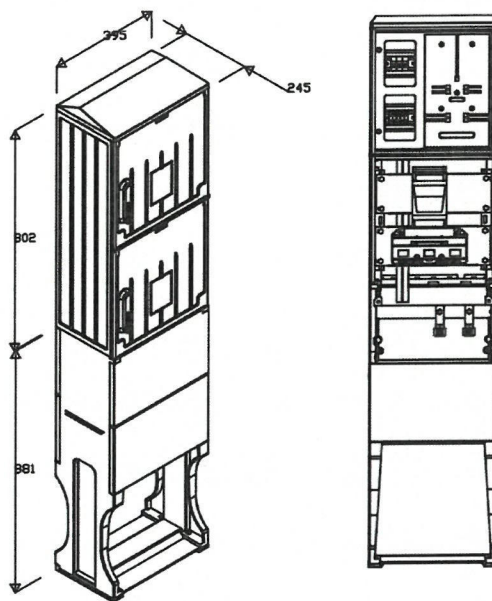

Projektowane złącze
30537-03 nr ID Z4309760
KRSN-00/3R-NH2/F P1-Rs/LZV/F

Istniejący słup 03/10
typ: ŻN10

proj.kabel NA2XY
4 x 120 mm
- dł. 38 (60m)

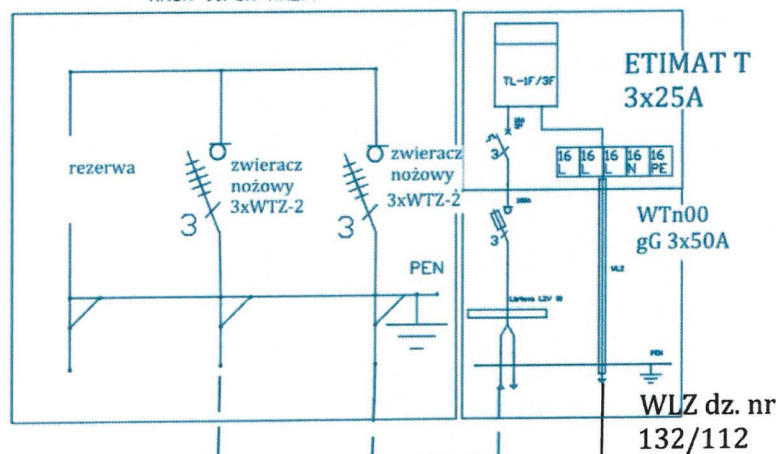

proj.kabel NA2XY
4 x 120 mm
- dł. 1 (5m)

Schemat połączenia

Inwestor	ENERGA - OPERATOR S.A. ODDZIAŁ W KALISZU AL. WOLNOŚCI 8, 62 - 800 KALISZ	
Obiekt	Siemianice, dz. nr 132/112	
OBI	OBI/43/2503290	
Zasilanie	Stacja 30537 obw 03	
Temat	Projekt przyłącza kablowego do zasilania budynku gospodarczego na dz. nr 132/112 w m. Siemianice	
Projektant	inż. Czesław Wróblewski nr uprawnień 121/778 UW Katowice	Data 02.2026 Skala 1:500
Asystent Projektanta	Robert Dubas	2

MAXEL SP. J.
Dział Inżynierii 80 427 21
95-400 Wieruszów
NIP: 9970082916 REGON: 14316149