

MAPA DO CELÓW PROJEKTOWYCH
SKALA 1:500
Układ odniesienia: PL-ETRF89, układ wsp. płaskich: PL-2000 strefa 6 (18°), układ wys.: PL-EVRF2007-NH
obr. Gaszowice 0004: dz. 67/3
Sekcje mapy: 6.152.17.22.4.1; 6.152.17.22.2.3

UWAGI:

1. Stosować się do uwag zawartych w uzgodnieniach branżowych, decyzjach i opinii Narady Koordynacyjnej.
2. Projektowany kabel układać zgodnie z N SEP-E 004, oraz Standardami Energa Operator SA.
3. Projektowaną szafkę pomiarową uziemić za pomocą uziomu, $R \leq 30\Omega$
4. Na końcach kabla pozostawić zapasy o długości 1m
5. Istniejące przyłącze napowietrzne nn-0,4kV przebudowane na podstawie pisma EOP/KW/4/2025/07/026275 z dnia 24.07.2025. Układ pomiarowy został wyniesiony na zewnątrz budynku.

LEGENDA:

- Projektowana elektroenergetyczne przyłącze kablowe NA2XY 4x35mm² L = 11,5 / 26m
- Projektowana wolnostojąca szafka pomiarowa P2-Rs/LZV/F nr Z4309491 współpracująca z projektowanym uziomem z taśmy i prętów stalowych ocynkowanych $R \leq 30\Omega$
- Projektowany kabel w rurze osłonowej

Współrzędne geodezyjne

Lp	X	Y
1	5680494.07	6470649.52
2	5680493.73	6470650.04
3	5680496.44	6470659.66
4	5680495.94	6470659.81
5	5680495.86	6470659.23

Za zgodność z oryginałem podkładu mapowego
PROJEKTANT
mgr inż. Bartosz Michalski

Geodeta uprawniony
Krzysztof Mateusiak
Upr. nr 11903

Swiadczy o odpowiedzialności karnej za złożenie fałszywego oświadczenia
Pozwalam sobie, że niniejszy dokument został opracowany w wyniku prac geodezyjnych i kartograficznych, których rezultaty zawiera operat techniczny wpisany i przekazany do ewidencji materiałów państwowego zasobu geodezyjnego i kartograficznego.

Organ Służby	STAROSTA POWIATU OLESNICKIEGO
Geodezyjne i Kartograficzne	
Identyfikator zgłoszenia prac	GK.6640.517.2026
Nr protokołu weryfikacji	GK.6640.517.2026 - P.0214.2026.597
Data protokołu weryfikacji	17.03.2026 r.

Wykonawca prac geodezyjnych:
USŁUGI GEODEZYJNE KRZYSZTOF MATEUSIAK
Podpis/peczęć geodety uprawnionego 85A
tel./fax 62/7852755, 602530679
Upr. Nr 11903
NIP 619-103-34-32

32

licznik nr 11523780 do przeniesienia

3x Ogranicznik mocy 1p 25A

3~ kWh*

12,5kV

LZ

RBK 00 WT-00 50A gF

LZV

3~ kWh*

3x Ogranicznik mocy 1p 25A

LZ

PEN

$R \approx 30\Omega$

$\Delta U = 0,1\%$


$\Sigma \Delta U = 2,6\%$

Wykona odbiorca

Wykona odbiorca

dz

L = 11,5 / 26 m

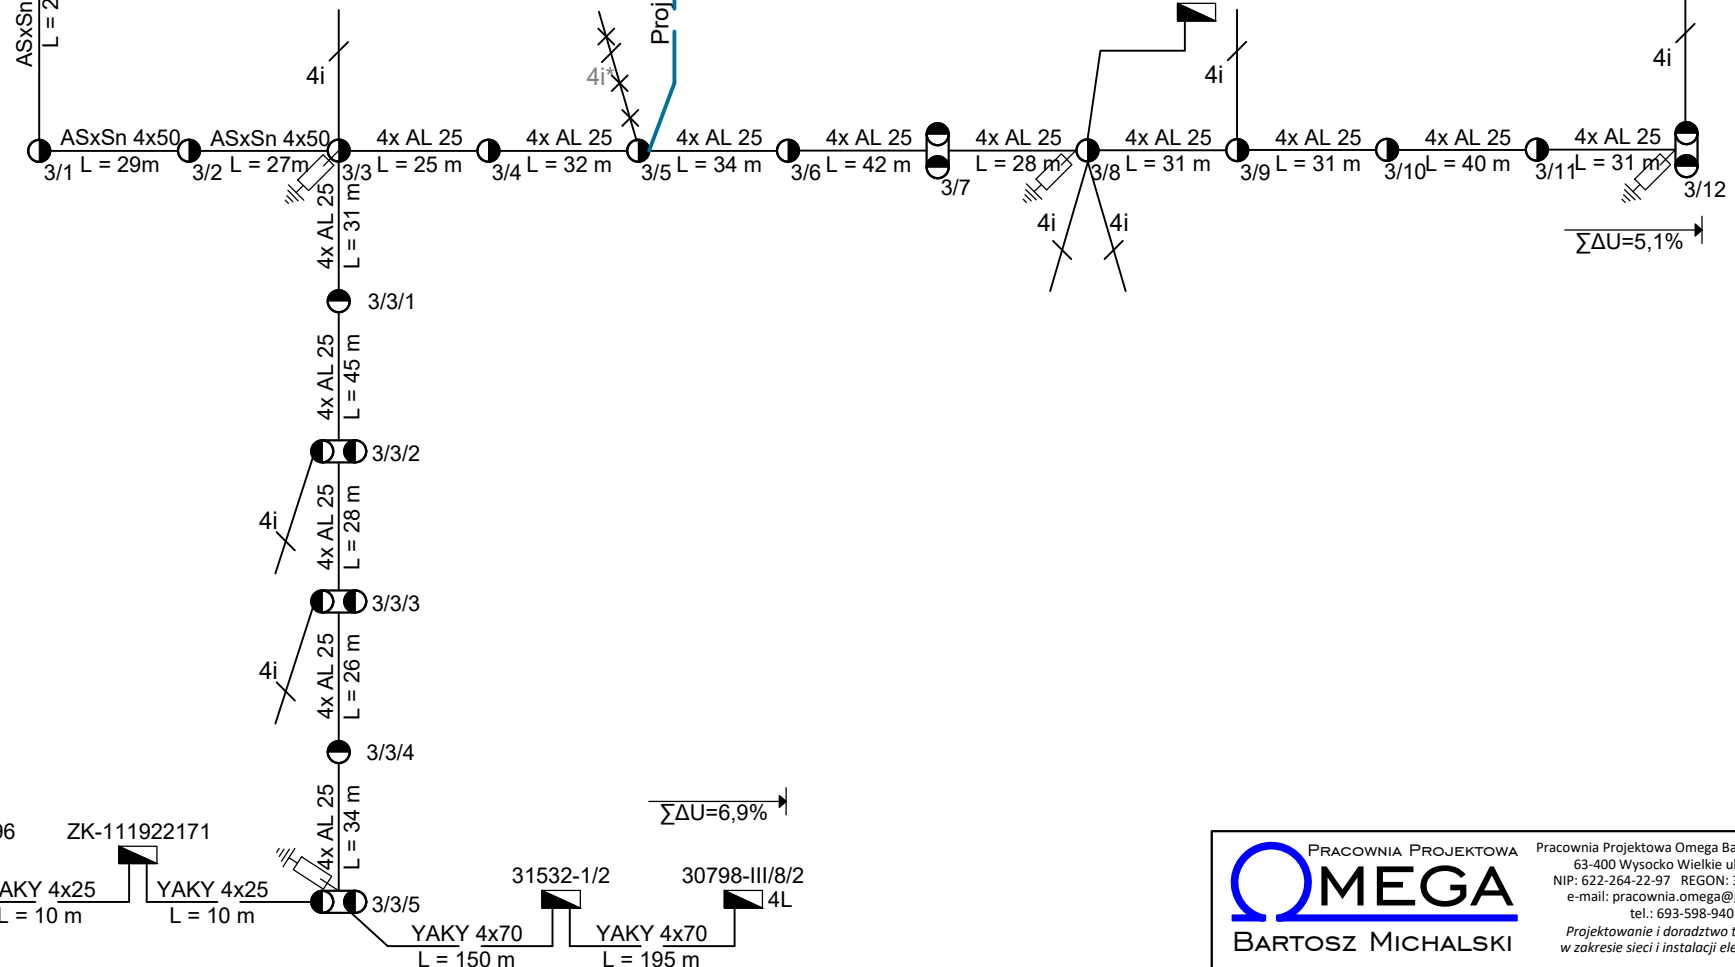

 Istn. przyłącza napowietrzne AsXSn 4x
 Istn. kable elektroenergetyczne
 Istn. wolnostojące szafki pomiarowe i rozdzielnice szafowe
 Istn. ograniczniki przepięć

1. Dla szafki pomiarowej przewidziano uziom z taśmy i prętów stalowych ocynkowanych o $R \leq 30 \Omega$.
2. Liczniki energii elektrycznej, zabezpieczenia przedlicznikowe oraz inne elementy instalacji przedlicznikowej znajdujące się w szafkach pomiarowych, w części dostępnej dla odbiorców należy zaplombować.
3. (4i*) Istniejące przyłącze napowietrzne nn-0,4kV przebudowane na podstawie pisma EOP/KW/4/2025/07/026275 z dnia 24.07.2025. Układ pomiarowy został wyniesiony na zewnątrz budynku. Po wybudowaniu przyłącza istniejący licznik 11523780 przeniesić do projektowanej szafki pomiarowej i zdemontować istn. przewód AsXSn.

 PRACOWNIA PROJEKTOWA OMEGA BARTOSZ MICHALSKI	Pracownia Projektowa Omega Bartzosz Michalski 63-400 Wysocko Wielkie ul. Leśna 4 NIP: 622-264-22-97 REGON: 302-778-800 e-mail: pracownia.omega@gmail.com tel.: 693-598-940 <i>Projektowanie i doradztwo techniczne w zakresie sieci i instalacji elektrycznych</i>		Zlecenie: KW06756/25
	Zadanie: Zasilanie w energię elektryczną gospodarstwa rolnego, budynku jednorodzinnego na działce 67/4, 67/3 (przed podziałem 67/2) w miejscowości Gaszowice 6, gm. Syców		Numer warunków: P/25/060700
Nazwa zamierzenia budowlanego:	Budowa elektroenergetycznego przyłącza kablowego nn-0,4kV		OB: 43/2503294
Rysunek:	Schemat ideowy zasilania		Stacja / obwód: 30798 / 3
Projektant: mgr inż. Bartosz Michalski Uprawnienia budowlane do projektowania bez ograniczeń w specjalności instalacyjnej w zakresie sieci, instalacji i urządzeń elektrycznych i elektroenergetycznych nr ewid.: WKP/0208/PO.OE/18; nr wpisu do CROPUB: 4027/18/U/C	Nr rys.: E-02		Data: 04.2026
Opracował: mgr inż. Łukasz Fengler	33		Skala: -