


- LEGENDA:**
- Projektowane elektroenergetyczne przyłącze kablowe nn-0,4kV, zgodnie z opisem
 - Projektowana zintegrowana rozdzielnica szafowa nn-0,4kV KRSN-P2/2F-NH2/2R-NH00/F nr Z4309868 współpracująca z projektowanym uziomem z taśmy i prętów stalowych ocynkowanych R≤30Ω
 - - - - Istn. elektroenergetyczne przyłącze kablowe nn-0,4kV YAKXs 4x35mm² zdjąć ze słupa odkopać i wprowadzić do Z4309868
 - Projektowany kabel w rurze osłonowej

- UWAGI:**
- Stosować się do uwag zawartych w uzgodnieniach branżowych, decyzjach i opinii Narady Koordynacyjnej.
 - W pobliżu istniejącej infrastruktury - WYKOP RĘCZNY
 - Projektowany kabel układać zgodnie z N SEP-E 004, oraz Standardami Energa Operator SA.
 - Projektowaną szafkę pomiarową uziemić za pomocą uziomu, R≤30Ω
 - Na końcach kabla pozostawić zapasy o długości 1m
 - Na skrzyżowaniu do istniejącej kanalizacji projektowany kabel układać w rurze osłonowej DVK 110 na całej długości skrzyżowania z dodaniem 0,5m z obu stron.

**Za zgodność z oryginałem
podkładu mapowego
PROJEKTANT**

mgr inż. Bartosz Michalski

Współrzędne geodezyjne		
Lp	X	Y
1	5688057.26	6481979.38
2	5688056.49	6481979.48
3	5688057.26	6481979.53
4	5688057.19	6481983.84
5	5688060.46	6481983.88
6	5688060.79	6481984.11
7	5688056.66	6481978.83


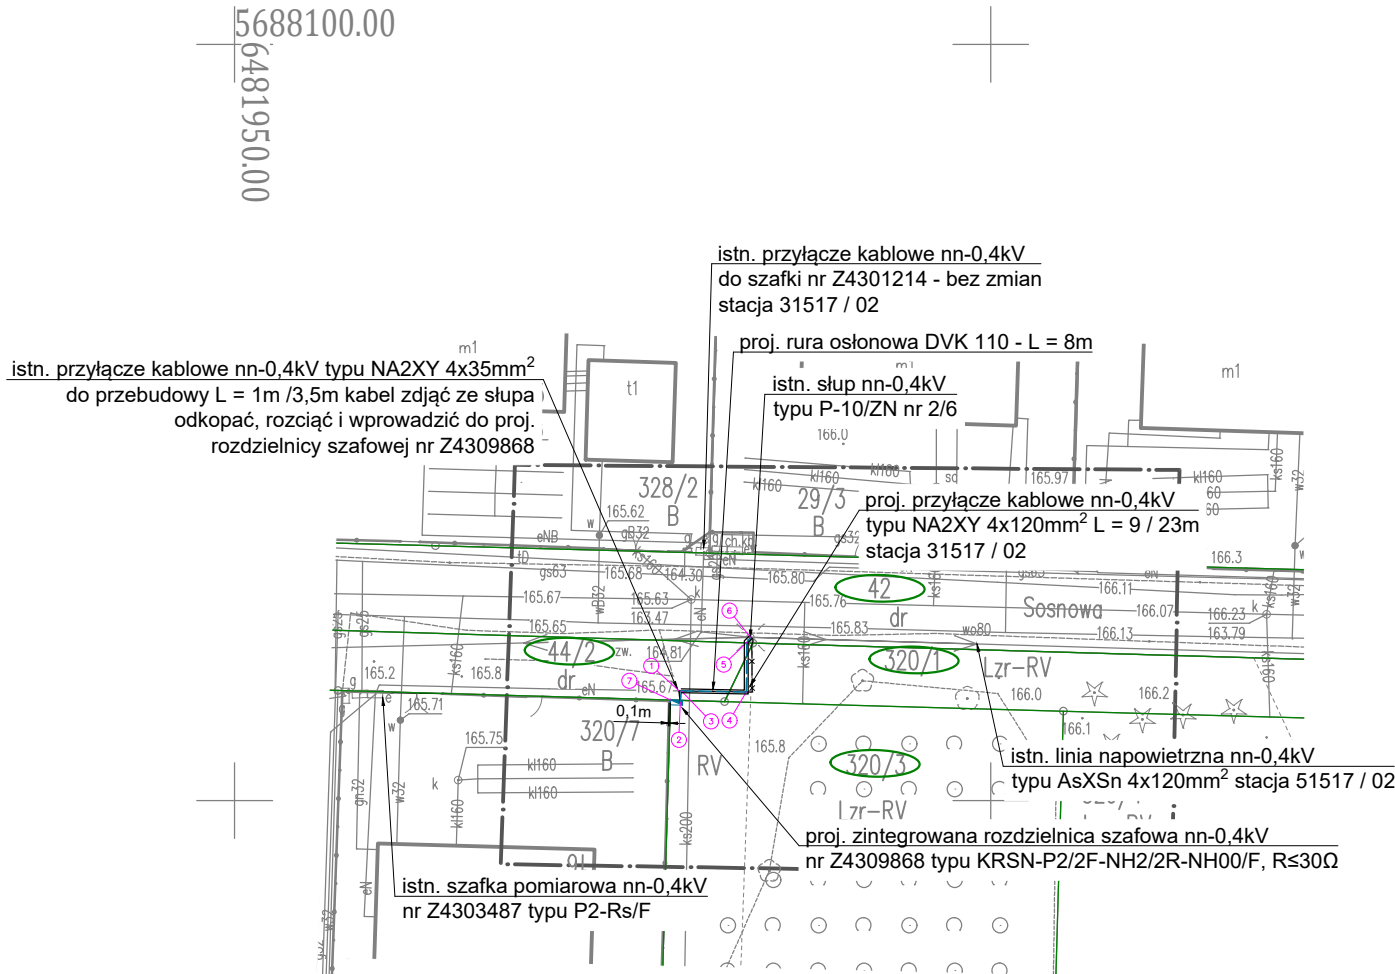


MAPA DO CELÓW PROJEKTOWYCH		
Oznaczenie kancelaryjne zgłoszenia pracy geodezyjnej		GK.6640.591.2026 ks rob. 057/2026
Województwo		dolnośląskie
Powiat		oleśnicki
Gmina		Syców
Jednostka ewidencyjna	Identyfikator nazwa	021407_5 Syców - obszar wiejski
Obręb ewidencyjny	Identyfikator nazwa	0011 Wioska
Nr działki		wg zakresu
Skala mapy		1:500
Godło mapy		6.153.18.09.4.3; 6.153.18.09.4.4
Nazwa układu współrzędnych	Prostokątnych płaskich	„2000” - 18
	Układu wysokości	PL-EVRF2007-NH
Oznaczenie granic obszaru który był przedmiotem aktualizacji		-----
Informacje o służebnościach gruntowych mających wpływ na zagospodarowanie gruntów zlokalizowanych w granicach projektowanej inwestycji		Nie sprawdzano
Data opracowania mapy		21.04.2026r.
KATARZYNA DEMBNA-ŁĘBSKA nazwa/ imię i nazwisko wykonawcy		
KRZYSZTOF DEMBNY imię i nazwisko geodety uprawnionego, który opracował mapę		
podpis osoby reprezentującej wykonawcę 14345..... nr uprawnień i podpis geodety		



Wykonawca prac geodezyjnych	Usługi Geodezyjne Dembny Krzysztof ul.21-go Stycznia 21 63-500 Ostrzeszów
Identyfikator zgłoszenia prac geodezyjnych	GK.6640.591.2026
Numer oraz data sporządzenia dokumentu zawierającego wynik pozytywnej weryfikacji	Protokół weryfikacji nr 1 z dnia 11.05.2026r.
Oświadczam, że niniejszy dokument został opracowany w wyniku prac geodezyjnych i kartograficznych, których rezultaty zawiera operat techniczny, który uzyskał pozytywną weryfikację.	
USŁUGI GEODEZYJNE Krzysztof Dembny 63-500 Ostrzeszów 21 stycznia nr 21..... tel. 605 080 074 REGON 250492400 NIP 514-000-53-50	

 OMEGA BARTOSZ MICHALSKI	Pracownia Projektowa Omega Bartosz Michalski 63-400 Wysocko Wielkie ul. Leśna 4 NIP: 622-264-22-97 REGON: 302-778-800 e-mail: pracownia.omega@gmail.com tel.: 693-598-940 <i>Projektowanie i doradztwo techniczne w zakresie sieci i instalacji elektrycznych</i>		Zlecenie: KW01251/26
	Zadanie: Zasilanie w energię elektryczną domu jednorodzinnego na działce 320/3 w miejscowości Wioska ul. Sosnowa gm. Syców		Numer warunków: P/25/072390
	Nazwa zamierzenia budowlanego: Przebudowa istn. przyłącza kablowego nn-0,4kV i budowa elektroenergetycznego przyłącza kablowego nn-0,4kV		OB: 43/2503326
	Rysunek: Projekt zagospodarowania terenu		Stacja / obwód: 31517 / 2
Projektant: mgr inż. Bartosz Michalski Uprawnienia budowlane do projektowania bez ograniczeń w specjalności instalacyjnej w zakresie sieci, instalacji i urządzeń elektrycznych i elektroenergetycznych nr ewid.: WKP/0208/POOE/18; nr wpisu do CROPUB: 4027/18/U/C	Data: 06.2026		Skala: 1:500
Opracował: mgr inż. Łukasz Fengler	Nr rys.: E-01 		35 

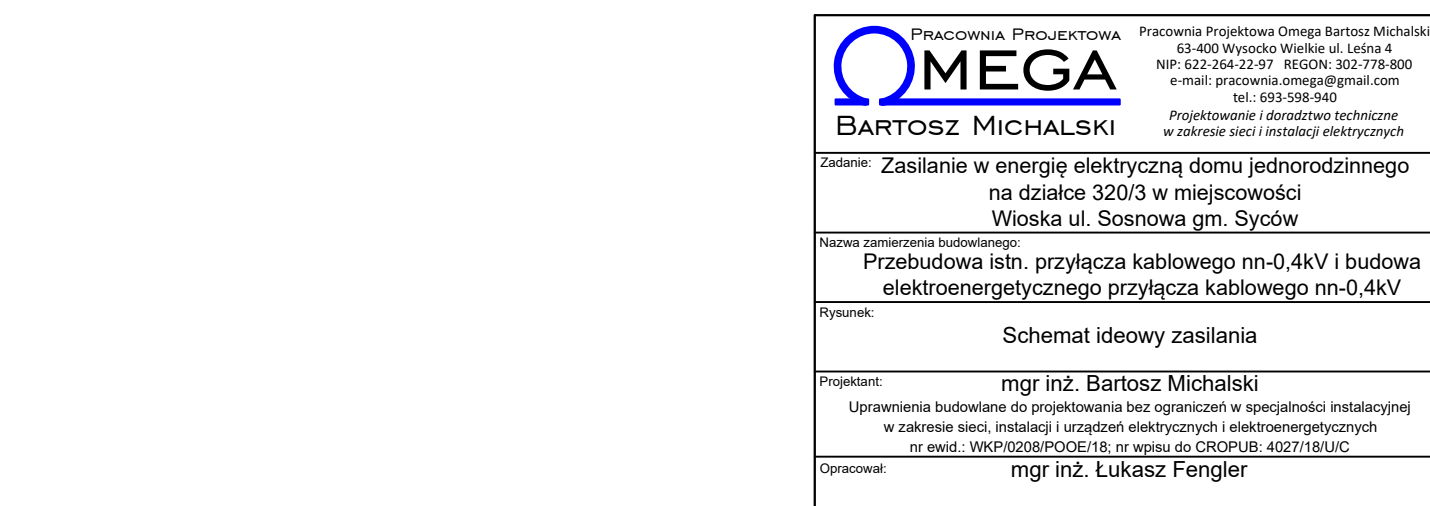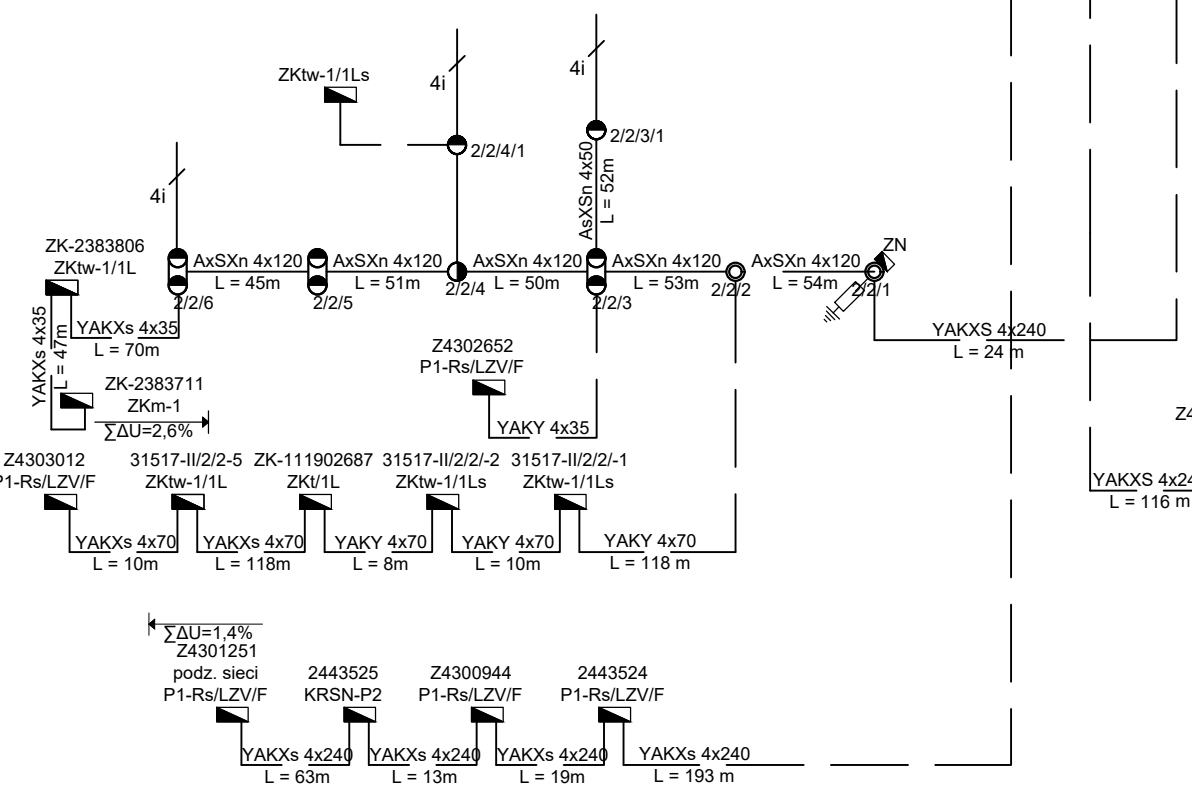

UWAGI:
 Dla szafki pomiarowej przewidziano uziom z taśmy i prętów stalowych ocynkowanych o $R \leq 30 \, \Omega$.
 Liczniki energii elektrycznej, zabezpieczenia przedlicznikowe oraz inne elementy instalacji przedlicznikowej znajdujące się w szafkach pomiarowych, w części dostępnej dla odbiorców należy zaplombować.
 W sąsiadującej szafce pomiarowej nr Z4303487 i na słupie nr 2/6 zaktualizować, opisy, schematy i opaski kablowe.

 PRACOWNIA PROJEKTOWA OMEGA BARTOSZ MICHAŁSKI	Pracownia Projektowa Omega Bartosz Michalski 63-400 Wysocko Wielkie ul. Leśna 4 NIP: 622-264-22-97 REGON: 302-778-800 e-mail: pracownia.omega@gmail.com tel.: 693-598-940 <i>Projektowanie i doradztwo techniczne w zakresie sieci i instalacji elektrycznych</i>		Zlecenie: KW01251/26
			Numer warunków: P/25/072390
			OBJ: 43/2503326
			Stacja / obwód: 31517 / 2
Zadanie: Zasilanie w energię elektryczną domu jednorodzinnego na działce 320/3 w miejscowości Wioska ul. Sosnowa gm. Syców			
Nazwa zamierzenia budowlanego: Przebudowa istn. przyłącza kablowego nn-0,4kV i budowa elektroenergetycznego przyłącza kablowego nn-0,4kV			Data: 06.2026 Skala: -
Rysunek:	Schemat ideowy zasilania		Nr rys.: E-02
Projektant:	mgr inż. Bartosz Michalski		
Uprawnienia budowlane do projektowania bez ograniczeń w specjalności instalacyjnej w zakresie sieci, instalacji i urządzeń elektrycznych i elektroenergetycznych nr ewid.: WKP/O208/POOE/18; nr wpisu do CROPUB: 4027/18/U/C			
Opracował:	mgr inż. Łukasz Fengler		36 