


Szczegół lokalizacji szafki

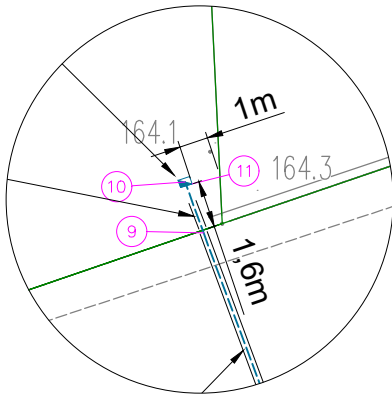

LEGENDA:

- Projektowana elektroenergetyczna linia kablowa nn-0,4kV, zgodnie z opisem
- Projektowana rozdzielnica szafowa nn-0,4kV KRSN-00/4R-NH2/F nr Z4309674 / projektowana szafka pomiarowa nn-0,4kV P1-Rs/LZV/F nr Z4309675 współpracujące z projektowanym uziomem z taśmy i prętów stalowych ocynkowanych $R \leq 30\Omega$
- Projektowany kabel w rurze osłonowej

UWAGI:


1. Stosować się do uwag zawartych w uzgodnieniach branżowych, decyzjach i opinii Narady Koordynacyjnej.
2. Projektowany kabel układać zgodnie z N SEP-E 004, oraz Standardami Energa Operator SA.
3. Projektowaną szafkę pomiarową uziemić za pomocą uziomu, $R \leq 30\Omega$
4. Na końcach kabla pozostawić zapasy o długości 1m
5. Na skrzyżowaniu i zbliżeniu do istniejącego wodociągu projektowany kabel układać w rurze osłonowej DVK 110 na całej długości skrzyżowania / zbliżenia z dodaniem 0,5m z obu stron.
6. Na skrzyżowaniu projektowanego kabla z istniejącym kablem telekomunikacyjnym, należy chronić ten kabel za pomocą rury 2-dzielnej A110PS na długości skrzyżowania z dodaniem 0,5 m z obu stron.
7. Pod drogą gminną kabel układać metodą przecisku w rurze osłonowej SRS-G 110.
Rzeczywiste posadowienie istniejących urządzeń podziemnych ustalić na podstawie przekopów próbnych / sprawdzenia głębokości studzienek przy współudziale gestorów istniejącej infrastruktury

Współrzędne geodezyjne


Lp	X	Y
1	5679378.49	6505255.98
2	5679378.31	6505256.01
3	5679378.50	6505256.01
4	5679379.38	6505258.79
5	5679378.45	6505256.22
6	5679378.42	6505255.82
7	5679371.01	6505233.52
8	5679368.94	6505227.30
9	5679376.93	6505224.32
10	5679378.61	6505223.71
11	5679378.55	6505223.94

Za zgodność z oryginałem
podkładu mapowego
PROJEKTANT

mgr inż. Bartosz Michalski

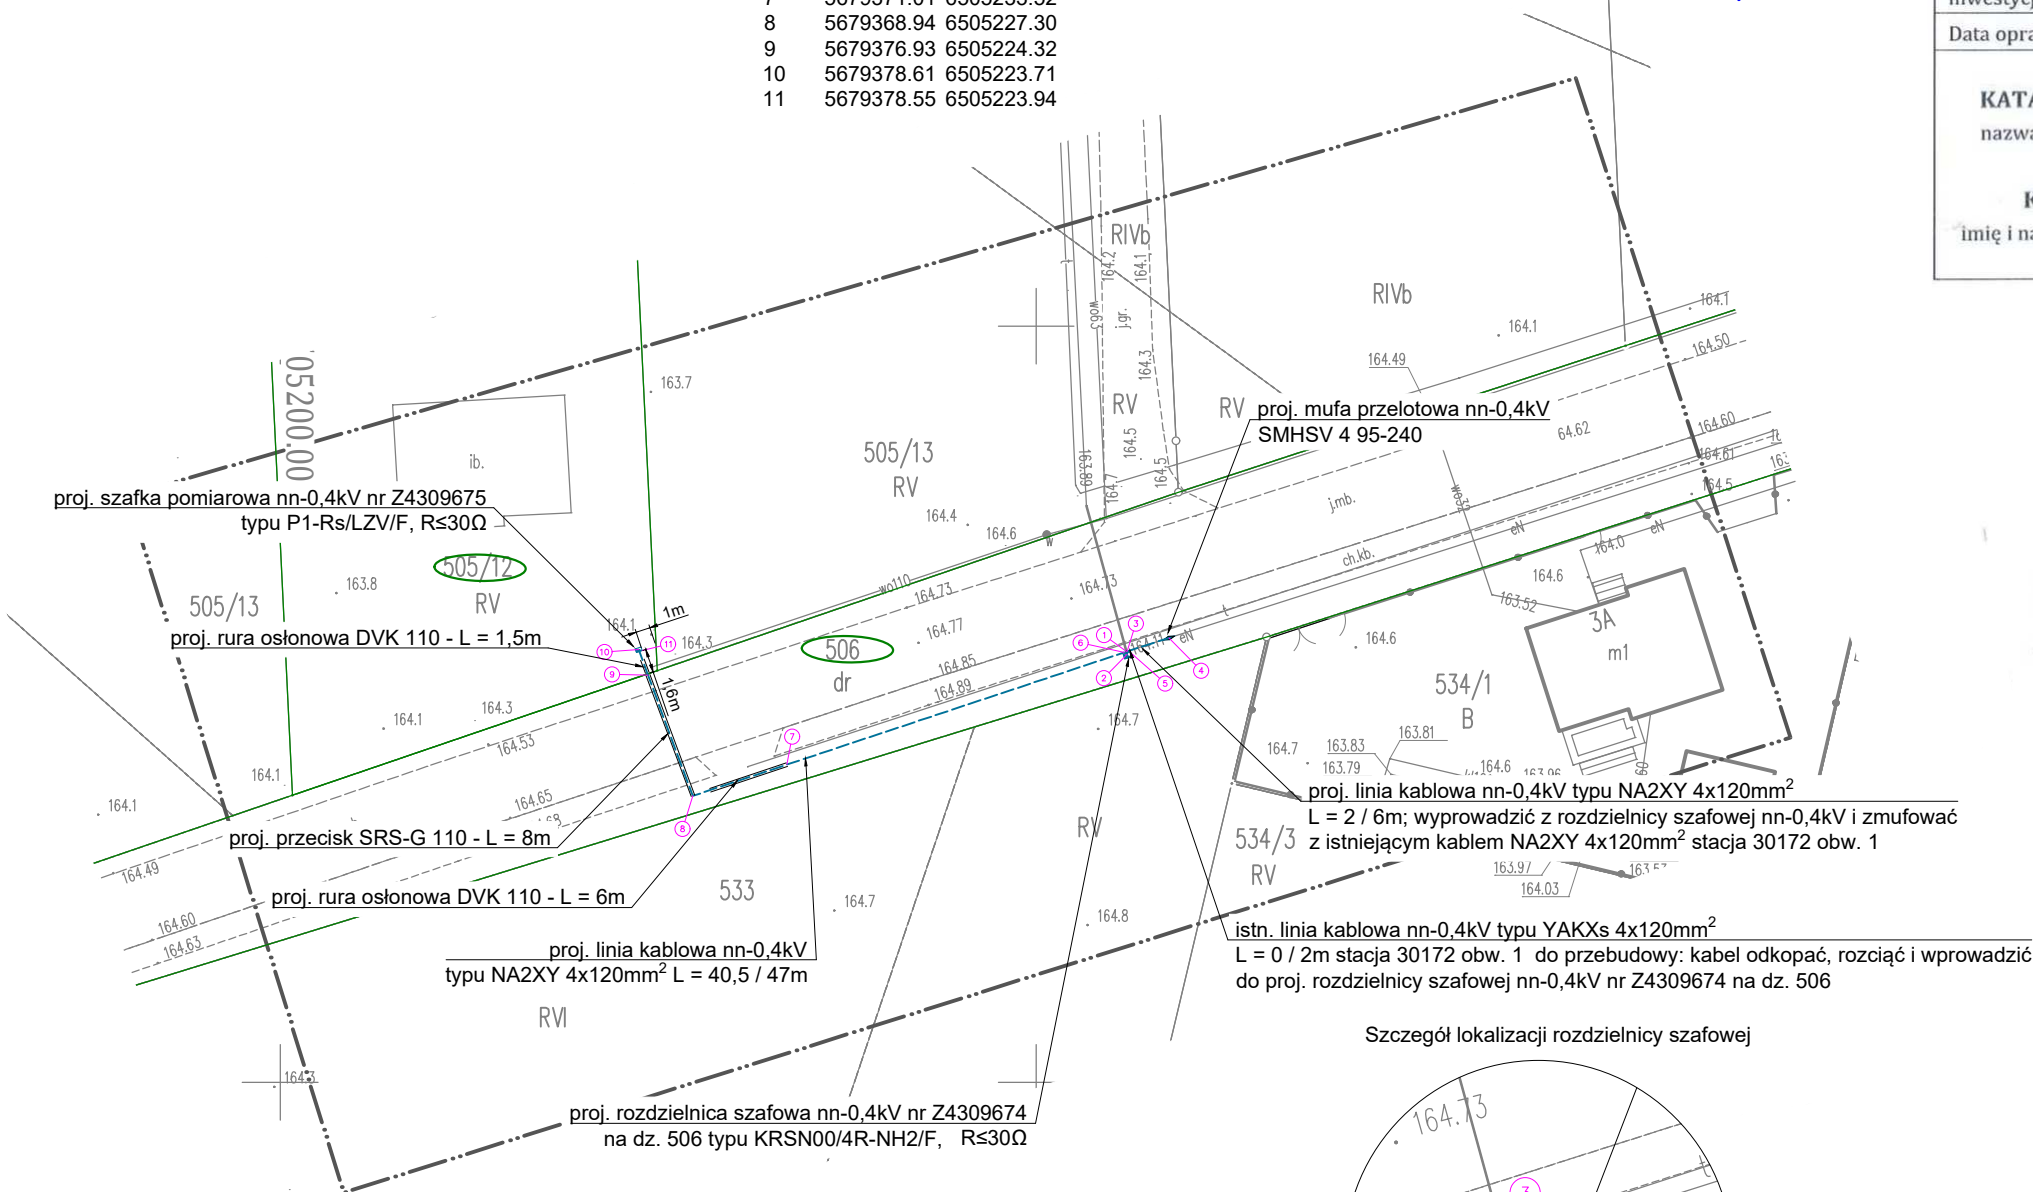

Szczegół lokalizacji rozdzielnicy szafowej

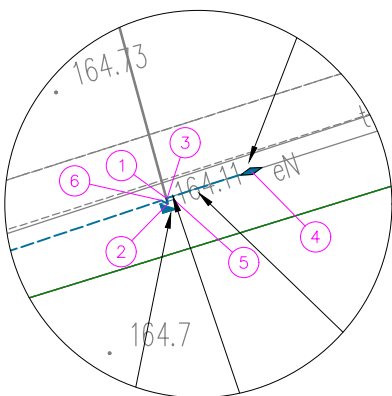

MAPA DO CELÓW PROJEKTOWYCH

Oznaczenie kancelaryjne zgłoszenia pracy geodezyjnej		ODGK.6640.13.2026 ks rob. 003/2026
Województwo		wielkopolskie
Powiat		kępiński
Gmina		Baranów
Jednostka ewidencyjna	Identyfikator nazwa	300801_2 Baranów
Obręb ewidencyjny	Identyfikator nazwa	0008 Słupia pod Kępem
Nr działki		wg zakresu
Skala mapy		1:500
Godło mapy		6.151.21.04.3.2
Nazwa układu współrzędnych	Prostokątnych płaskich	„2000” - 18
	Układu wysokości	PL-EVRF2007-NH
Oznaczenie granic obszaru który był przedmiotem aktualizacji		-----
Informacje o służebnościach gruntowych mających wpływ na zagospodarowanie gruntów zlokalizowanych w granicach projektowanej inwestycji		Nie sprawdzano
Data opracowania mapy		02.03.2026r.
KATARZYNA DEMBNA-ŁĘBSKA nazwa/ imię i nazwisko wykonawcy		 podpis osoby reprezentującej wykonawcę
KRZYSZTOF DEMBNY imię i nazwisko geodety uprawnionego, który opracował mapę		14345..... nr uprawnień i podpis geodety

Wykonawca prac
geodezyjnych

Usługi Geodezyjne
Dembny Krzysztof
ul.21-go Stycznia 21
63-500 Ostrzeszów

Identyfikator zgłoszenia prac
geodezyjnych

ODGK.6640.13.2026

Numer oraz data sporządzenia
dokumentu zawierającego
wynik pozytywnej weryfikacji

Protokół weryfikacji nr 1
z dnia 05.03.2026r.

Oświadczam, że niniejszy dokument został opracowany
w wyniku prac geodezyjnych i kartograficznych, których
rezultaty zawiera operat techniczny, który uzyskał
pozytywną weryfikację.

USŁUGI GEODEZYJNE
Krzysztof Dembny
63-500 Ostrzeszów 21 stycznia nr 21
tel. 605 080 074
REGON 250492400 NIP 514-000-5358

GEODETA
Krzysztof Dembny
Up. zaw. nr 14345
w zakresie 1: 2

OMEGA
BARTOSZ MICHALSKI

Pracownia Projektowa Omega Bartosz Michalski
63-400 Wysocko Wielkie ul. Leśna 4
NIP: 622-264-22-97 REGON: 302-778-800
e-mail: pracownia.omega@gmail.com
tel.: 693-598-940
Projektowanie i doradztwo techniczne
w zakresie sieci i instalacji elektrycznych

Zlecenie:
KW08037/25

Numer warunków:
P/25/089268

OB:
43/2503747

Stacja / obwód:
30172 / 1

Nazwa zamierzenia budowlanego:
Budowa i przebudowa elektroenergetycznej linii kablowej nn-0,4kV,
budowa rozdzielnicy szafowej nn-0,4kV i szafki pomiarowej nn-0,4kV

Data:
04.2026

Skala:
1:500

Rysunek:
Projekt zagospodarowania terenu


Nr rys.:
E-01

Projektant:
mgr inż. Bartosz Michalski
Uprawnienia budowlane do projektowania bez ograniczeń w specjalności instalacyjnej
w zakresie sieci, instalacji i urządzeń elektrycznych i elektroenergetycznych
nr ewid.: WKP/0208/POOE/18; nr wpisu do CROPUB: 4027/18/U/C

Opracował:
mgr inż. Łukasz Fengler


44

P1-Rs/LZV/F
30172 / 01
nr Z4309675

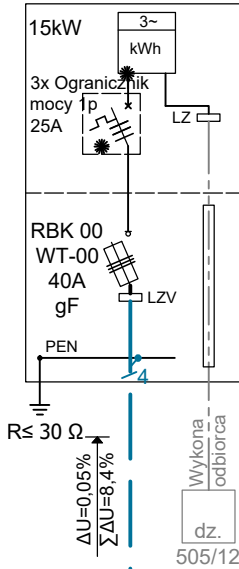


Proj. NA2XY 4x120 SE
0,6/1 kV L = 40,5 / 47 m





Proj. KRSN00/4R-NH2/F
30172 / 01
nr Z4309674 na dz. 506

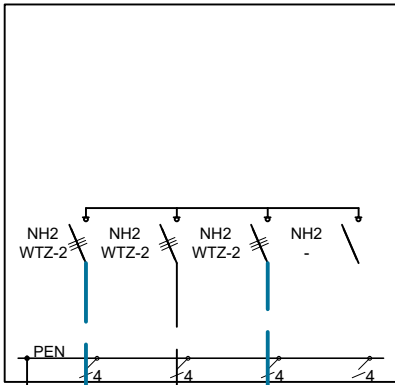

Proj. NA2XY 4x120 SE
0,6/1 kV L = 27,6 m

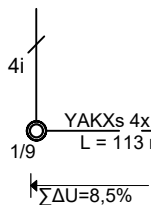

Z4306299

  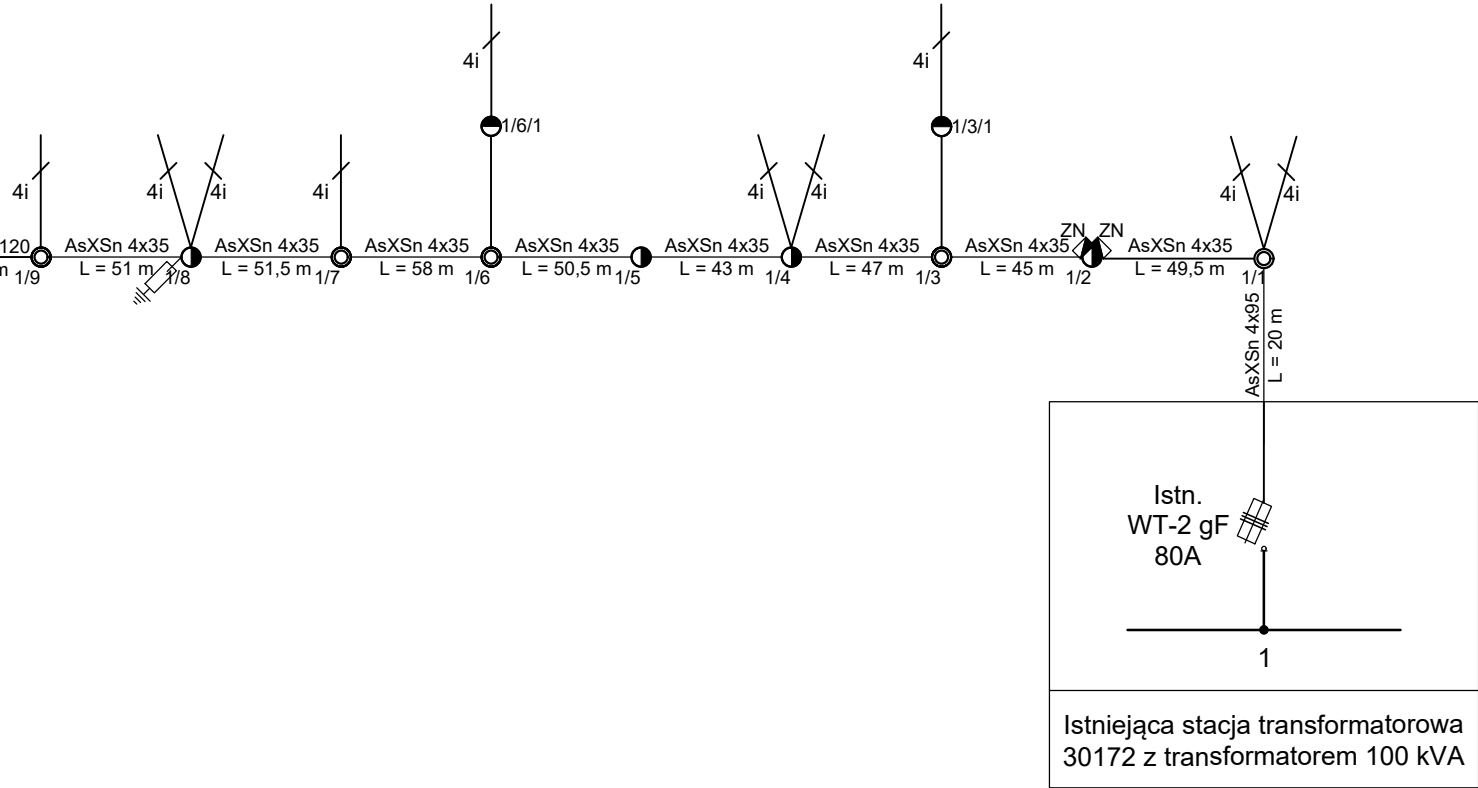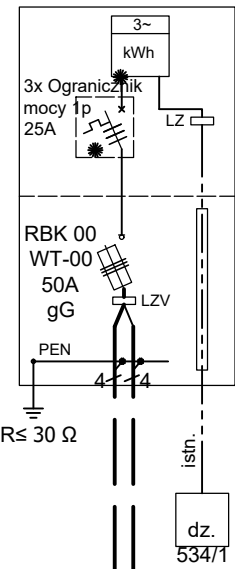



LEGENDA:

- 4i Istn. przyłącza napowietrzne AsXSn 4x
- Istn. kable elektroenergetyczne
- Istn. wolnostojące szafki pomiarowe i rozdzielnice szafowe
- Istn. ograniczniki przepięć

UWAGI:

 - Dla szafki pomiarowej przewidziano uziom z taśmy i prętów stalowych ocynkowanych o $R \leq 30 \Omega$.
- Liczniki energii elektrycznej, zabezpieczenia przedlicznikowe oraz inne elementy instalacji przedlicznikowej znajdujące się w szafkach pomiarowych, w części dostępnej dla odbiorców należy zaplombować.
- W szafce sąsiadującej z proj. KRSN i na słupie 01/10 należy zaktualizować opisy, schematy i opaski kablowe.

 BARTOSZ MICHALSKI	Pracownia Projektowa Omega Bartosz Michalski 63-400 Wysocko Wielkie ul. Leśna 4 NIP: 622-264-22-97 REGON: 302-778-800 e-mail: pracownia.omega@gmail.com tel.: 693-598-940 <i>Projektowanie i doradztwo techniczne w zakresie sieci i instalacji elektrycznych</i>	Zlecenie: KW08037/25	
		Numer warunków: P/25/089268	
		OBI: 43/2503747	
	Zadanie: Zasilanie w energię elektryczną domu jednorodzinnego na działce nr 505/12 obręb Słupia pod Kępem w miejscowości Młynarka gm. Baranów	Stacja / obwód: 30172 / 1	
Nazwa zamierzenia budowlanego: Budowa i przebudowa elektroenergetycznej linii kablowej nn-0,4kV, budowa rozdzielnic szafowej nn-0,4kV i szafki pomiarowej nn-0,4kV	Data: 04.2026	Skala: -	
Rysunek: Schemat ideowy zasilania	Nr rys.: E-02		
Projektant: mgr inż. Bartosz Michalski Uprawnienia budowlane do projektowania bez ograniczeń w specjalności instalacyjnej w zakresie sieci, instalacji i urządzeń elektrycznych i elektroenergetycznych nr ewid.: WKP/0208/POOE/18; nr wpisu do CROPUB: 4027/18/U/C			
Opracował: mgr inż. Łukasz Fengler	45 		

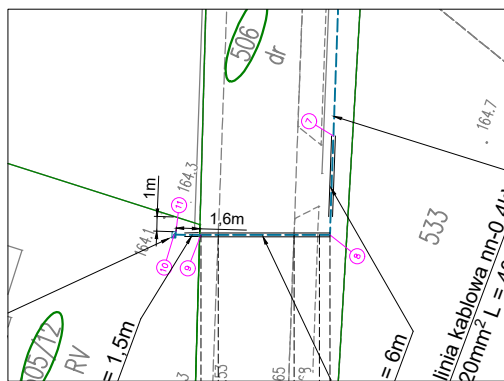

proj. kabel nn
metodą przecisku rura SRS-G 110



Poziom porównawczy 162,0

Rzędna terenu	164,60	164,75
Rodzaj / rzędna istn. infrastruktury		potencjała lokalizacja kabla telekom.
Rzędna proj. infrastruktury Góra / dół rury	163,60 163,49	163,60 163,49

UWAGA

Zawarte na rysunku wymiary oraz lokalizacje istniejącej podziemnej infrastruktury technicznej są sporządzone poglądowo na podstawie mapy do celów projektowych. **Rzeczywiste posadowienie istniejących urządzeń podziemnych ustalić (możliwie niezainwentaryzowanych) na podstawie przekopów próbnych przy współudziale gestorów istniejącej infrastruktury.** Stosować się do uwag zawartych w protokole z Narady Koordynacyjnej

PRACOWNIA PROJEKTOWA  BARTOSZ MICHALSKI		Pracownia Projektowa Omega Bartosz Michalski 63-400 Wysocko Wielkie ul. Leśna 4 NIP: 622-264-22-97 REGON: 302-778-800 e-mail: pracownia.omega@gmail.com tel.: 693-598-940 <i>Projektowanie i doradztwo techniczne w zakresie sieci i instalacji elektrycznych</i>		Zlecenie: KW08037/25	
Zadanie: Zasilanie w energię elektryczną domu jednorodzinnego na działce nr 505/12 obręb Stupia pod Kępem w miejscowości Młynarka gm. Baranów		Numer warunków: P/25/089268		OBt: 43/2503747	
Nazwa zamierzenia budowlanego: Budowa i przebudowa elektroenergetycznej linii kablowej nn-0,4kV, budowa rozdzielnic szafowej nn-0,4kV i szafki pomiarowej nn-0,4kV		Data: 04.2026		Skala: 1:500 / 1:100	
Rysunek: Profil przewiertu pod droga		Nr rys.: E-03			
Projektant: mgr inż. Bartosz Michalski Uprawnienia budowlane do projektowania bez ograniczeń w specjalności instalacyjnej w zakresie sieci, instalacji i urządzeń elektrycznych i elektroenergetycznych nr ewid.: WKP/0208/POOE/18; nr wpisu do CROPUB: 4027/18/U/C					
Opracował: mgr inż. Łukasz Fengler				46 	