


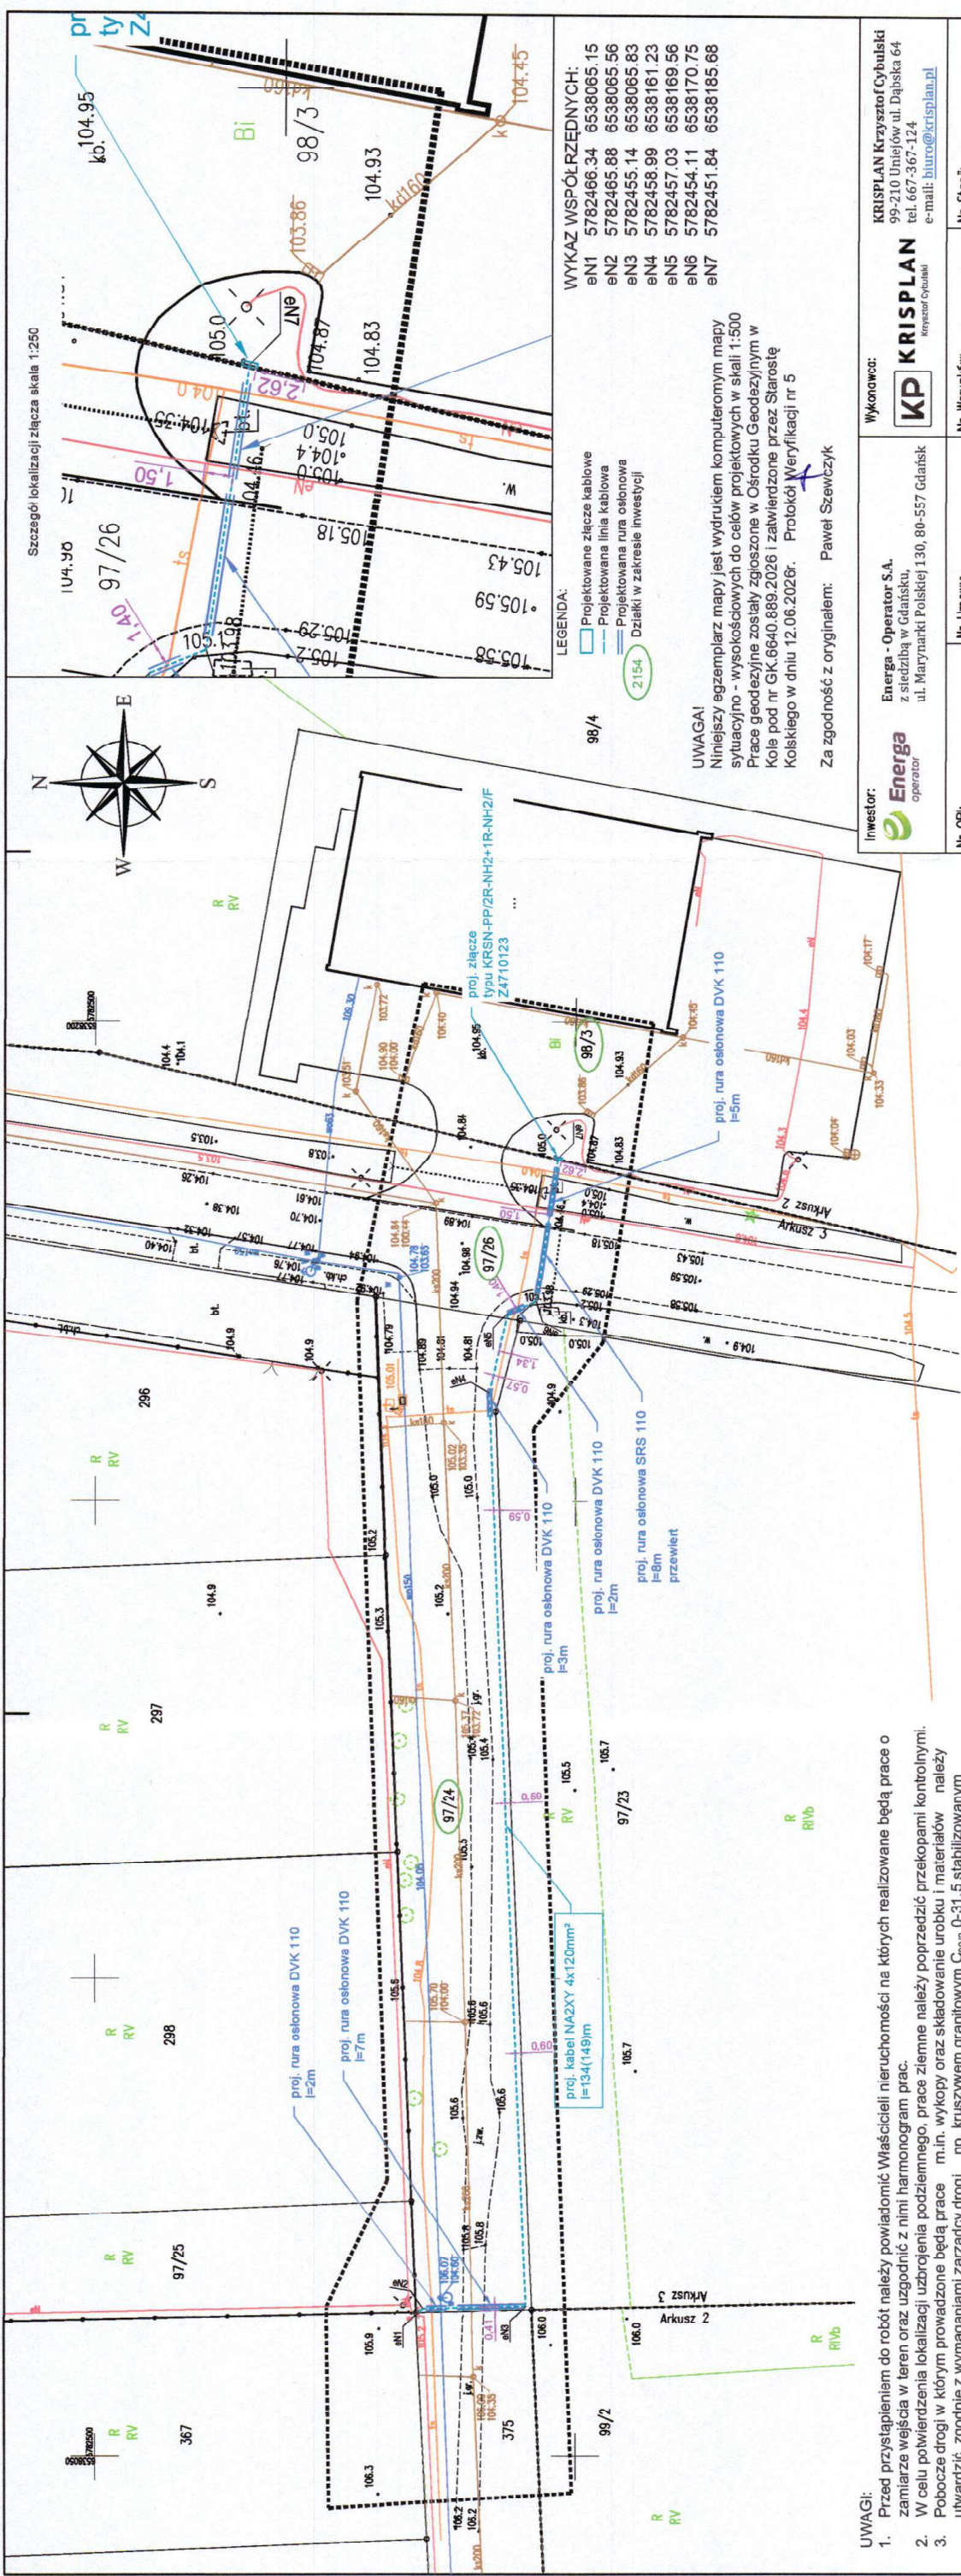

WYKAZ WSPÓŁRZĘDNYCH:

eN1	5782466.34	8538065.15
eN2	5782465.88	8538065.56
eN3	5782455.14	8538065.83
eN4	5782458.99	8538161.23
eN5	5782457.03	8538169.56
eN6	5782454.11	8538170.75
eN7	5782451.84	8538185.68

- LEGENDA:
- Projekowane złącze kablowe
 - Projekowana linia kablowa
 - Projekowana rura osłonowa
 - Działki w zakresie inwestycji

UWAGA!
Niniejszy egzemplarz mapy jest wydrukiem komputerowym mapy sytuacyjno - wysokościowej do celów projektowych w skali 1:500
Prace geodezyjne zostały zgłoszone w Ośrodku Geodezyjnym w Kole pod nr GK.6640.889.2026 i zatwierdzone przez Starostę Kolskiego w dniu 12.06.2026r. Protokół Weryfikacji nr 5

Za zgodność z oryginałem: Paweł Sześciński

Inwestor: Energia operator	Wykonawca: KRISPLAN Krzysztof Cybulski	
	Krisplan Krzysztof Cybulski 99-210 Uniejów ul. Dąbska 64 tel. 667-367-124 e-mail: biuro@krisplan.pl	
Nr OBI:	Nr Umowy:	Nr Skocj:
OBI 47 2402325	KJ02645/26	P/26/006465
Nazwa zadania:		
BUDOWA ELEKTROENERGETYCZNEJ LINII KABLOWEJ NN DLA ZASILANIA DZIAŁKI NR 98/3		
Adres zadania:		
W M. KOŚCIELEC UL. UNII EUROPEJSKIEJ GM. KOŚCIELEC KOŚCIELEC UL. UNII EUROPEJSKIEJ GM. KOŚCIELEC DZ. NR 97/24, 97/26, 98/3		
Bramka:		
ELEKTROENERGETYCZNA		
PROJEKT TECHNICZNY		
Projektował Opracował Opracował	Linia i nazwisko:	Nr uprawnień:
	mgr inż. PAWEŁ SZEŚCIŃSKI	INSTALACYJNA
	mgr inż. SYLWESTER SMOLARZ	LO0/2703/PWOE/15
Tytuł rysunku:		Format
PROJEKT ZAGOSPODAROWANIA TERENU		297X570
Skala rysunku		Nr rysunku
1:500		E-01
		Arkusze
		1/1

Projektant: Inżynier Paweł Sześciński, ul. Dąbska 64, 99-210 Uniejów, tel. 667-367-124, e-mail: biuro@krisplan.pl	
Opis: Projekt techniczny, linia kablowa	Opis: Projekt techniczny, linia kablowa
Wzrost: 1,80 m	Wzrost: 1,80 m
Waga: 75 kg	Waga: 75 kg
Wzrost: 1,80 m	Wzrost: 1,80 m
Waga: 75 kg	Waga: 75 kg
Wzrost: 1,80 m	Wzrost: 1,80 m
Waga: 75 kg	Waga: 75 kg

UWAGA:
Nie należy się łączyć z istniejącymi w terenie liniami przewodów o których brak informacji wynika z zasobów historycznych lub niedoprecyzowania przepisów zgłoszenia do inwentaryzacji
Ustawa Prawo Geodezyjne i Kartograficzne Dz.U.30/1989, poz.163.

Oznaczenie granic obszaru, który był przedmiotem aktualizacji.

- UWAGI:
- Przed przystąpieniem do robót należy powiadomić Właścicieli nieruchomości na których realizowane będą prace o zamiarze wejścia w teren oraz uzgodnić z nimi harmonogram prac.
 - W celu potwierdzenia lokalizacji uzbrojenia podziemnego, prace ziemne należy poprzedzić przekopami kontrolnymi.
 - Pobocze drogi w którym prowadzone będą prace m.in. wykopy oraz składowanie urobku i materiałów należy utwardzić zgodnie z wymaganiami zarządcy drogi np. kruszywem granitowym C_{90/3} 0-31,5 stabilizowanym mechanicznie rozłożonym warstwą o grubości min. 5cm.

Mapa do celów projektowych
skala 1:500

Układ współrzędnych: UTM
Jedn. ewidencyjna: 300908.2, Gmina Kościelec
Obręb: 0003, Kościelec
Izba: 0003, Kościelec
Izba: 0003, Kościelec

Data sporządzenia mapy: 19.05.2026.




Geodezja i Urbanistyka
mgr inż. Paweł Sześciński
nr upraw. zawod. 22231

Dokumentacja wykonana przez
Józefinę Szmielewską
Data: 2026.06.26 18:18:57
CISST

*UWAGA nr 5

Istniejące ZK-2482




Stacja 71137 Kościelec Szkoła

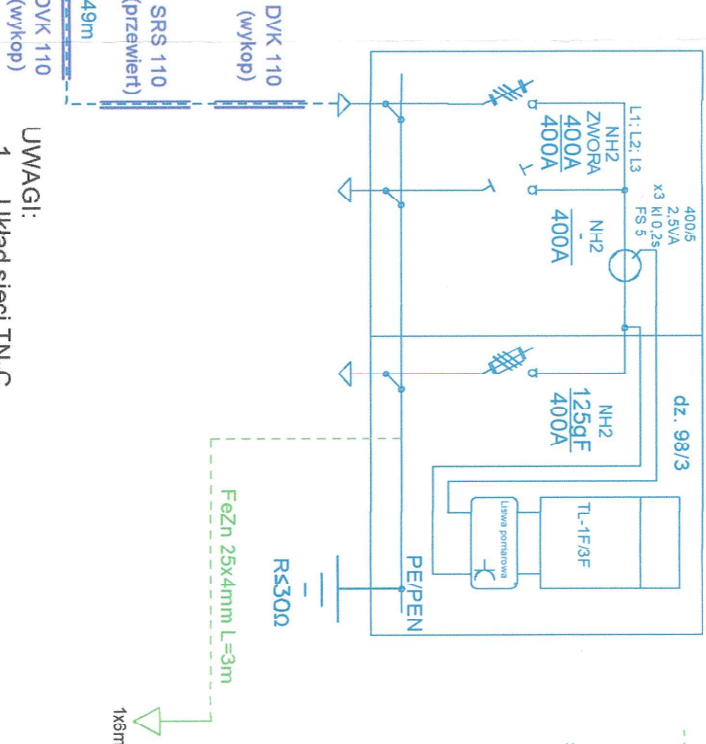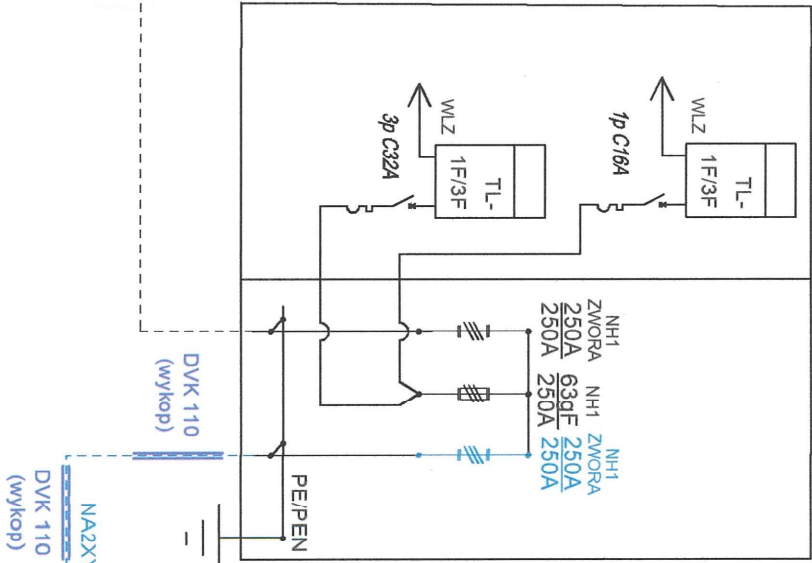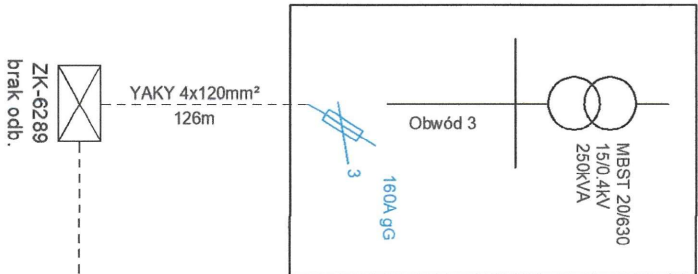

LEGENDA:

- Elementy istniejące
- Elementy projektowane
- Projektowana bednarka
- Istniejące złącze kablowe
- Projektowany uziom pionowy
- Projektowana rura osłonna

 Projektowane złącze kablowe
KRSN-PP/2R-NH2+1R-NH2/F

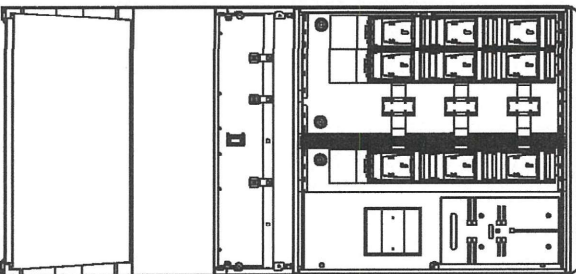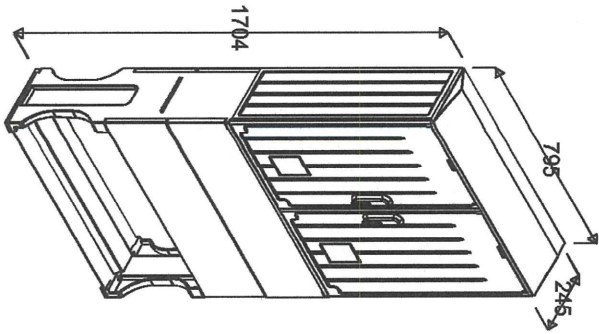

- UWAGI:
- Układ sieci TN-C
 - Wartość rezystancji uziemienia złącza nie może być większa niż 30 Ohm
 - Uziemienie wykonąć z bednarki stalowej ocynkowanej o wymiarach 25x4 oraz prętów stalowych ocynkowanych
 - Po wykonaniu uziomu wykonać pomiar rezystancji uziemiania. W przypadku zbyt wysokich wartości rezystancji wykonać dodatkowe uziomy pionowe
 - Ze względu na wyprowadzenie z istniejącego ZK-2482 projektowanej linii kablowej, należy zaktualizować schemat połączeń w istniejącym złączu kablowym oraz opisać wyprowadzony kabel.

Inwestor: Energa operator		Wykonawca: KRISPLAN Krzysztof Cybulski	
Energa - Operator S.A. z siedzibą w Gdańsku, ul. Marynarki Polskiej 130, 80-557 Gdańsk		KRSPLAN Krzysztof Cybulski 99-210 Unieście ul. Dąbska 64 tel. 667-367-124 e-mail: biuro@krisplan.pl	
Nr OBI: OBI 47 2402325	Nr Umowy: KJ02645/26	Nr Warunków: P/26/006465	Nr Stacji: 71137 KOŚCIELEC SZKOŁA
Nazwa zadania: BUDOWA ELEKTROENERGETYCZNEJ LINII KABLOWEJ NN DLA ZASILANIA DZIAŁKI NR 98/3 W M. KOŚCIELEC UL. UNII EUROPEJSKIEJ GM. KOŚCIELEC			
Adres zadania: KOŚCIELEC UL. UNII EUROPEJSKIEJ GM. KOŚCIELEC DZ. NR 97/24, 97/26, 98/3			
Branża:	ELEKTROENERGETYCZNA	Stadium:	PROJEKT TECHNICZNY
Imię i nazwisko:		Nr uprawnień:	
mgr inż. PAWEŁ SZEWCZYK		L00/2703/PWOE/15	
mgr inż. SYLWESTER SMOLARZ			
mgr inż. KRZYSZTOF CYBULSKI			
Tytuł rysunku:		Skala rysunku	
SCHEMAT SIECI		B.S.	
		Nr rysunku	
		E-02	
		Arkusz	
		1/1	