 




czerwca 1, 2026

1:990



0,04 mi


SZKIC ORIENTACYJNY
skala 1 : 25 000



ENERGA-OPERATOR SA
Oddział w Olsztynie
Rejon Dystrybucji w Szczycie ul. Półna 20
Uzgodnienie nr 12/26/1042649
dotyczące lokalizacji szafki złączowo-pomiarowej
zasilającej w energię elektryczną budynek mieszkalny - jednorodzinny
na działce nr 120/20
w miejscowości Nowe Giszewo
Gmina Szczycie
Lokalizacja ww. szafki może ulec zmianie w przypadku braku możliwości uzyskania przez ENERGA-OPERATOR SA Oddział w Olsztynie na etapie opracowania dokumentacji technicznej zgody na budowę sieci dystrybucyjnej zasilającej ww. obiekt. W przypadku wystąpienia ww. sytuacji ENERGA-OPERATOR SA Oddział w Olsztynie uzgodni zmianę lokalizacji szafki.

Inżynier ds. Przyłączeń
Piotr Kłajna

LOKALIZACJA ZZZ

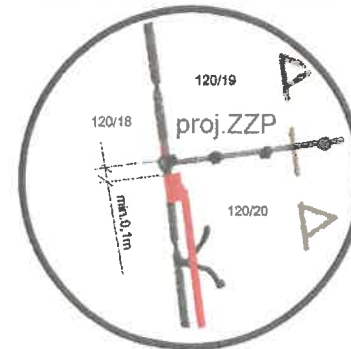

UWAGA: przewidywany wymiar złącza eNN w rzucie poziomym: szafka o wym. 25/80 cm, w odległości minimum 10 cm od działki nr 120/19 przy granicy z działką nr 120/18 war.ener. P/26/042649 z 01-06-2026 r.

MAPA DO CELÓW PROJEKTOWYCH

Numer rejestrowy zgłoszenia pracy geodezyjnej		Gg.6641.1164.2026
Miejscowość		Nowe Giszewo
Jednostka ewidencyjna	identyfikator	281706_2
	nazwa	Gm. Szczycie
Obręb ewidencyjny	identyfikator	281706_2.0016
	nazwa	Nowe Giszewo
Działka ewidencyjna		120/20
Skala mapy		1:500
Nazwa układu współrzędnych	prostokątnych płaskich	2000, strefa 7
	wysokości	PL-EVRF2007-NH
Oznaczenie granic obszaru, który był przedmiotem aktualizacji		---
Linie rozgraniczające tereny o różnym przeznaczeniu zgodnie z MPZP lub decyzją o warunkach zabudowy		---
Nieprzekraczalna linia zabudowy zgodnie z MPZP lub decyzją o warunkach zabudowy		---
Granice działki		---
Służebności gruntowe mające wpływ na zagospodarowanie gruntów lokalizowanych w granicach projektowanej inwestycji		nie badano
Nie wyklucza się istnienia w terenie innych nie wykazanych na niniejszej mapie urządzeń podziemnych, które nie były zgłoszone do inwentaryzacji.		
Data opracowania mapy		19.06.2026 r.
GEODETA UPRAWNIONY mgr inż. Emilia Jedynak nr uprawnień 20436 zakres 1 i 2 Imię i nazwisko, nr uprawnień		 Kamil Jedynak 12-100 Szczycie, Rudka 10C 807 100 357 kamil.m.jedynak@gmail.com NIP 745-180-70-04, REGON 362037385

Poświadczam, że niniejszy dokument został opracowany w wyniku prac geodezyjnych i kartograficznych, których rezultaty zawiera operat techniczny pozytywnie zweryfikowany. Jednocześnie informuję, że jestem świadomy odpowiedzialności karnej za złożenie fałszywego oświadczenia

Identyfikator prac geodezyjnych	Gg.6641.1164.2026
Organ służby geodezyjnej który otrzymał zgłoszenie	STAROSTA SZCZYCIENSKI
Nr oraz data sporządzenia dokumentu zawierającego wynik pozytywnej weryfikacji	Gg.6641.1164.2026_1 21-05-2026 r.
Imię i nazwisko oraz nr uprawnień zawodowych kierownika prac	Wykonawca prac geodezyjnych
GEODETA UPRAWNIONY mgr inż. Emilia Jedynak nr uprawnień 20436 zakres 1 i 2	 Kamil Jedynak 12-100 Szczycie, Rudka 10C 807 100 357 kamil.m.jedynak@gmail.com NIP 745-180-70-04, REGON 362037385

nazwa obiektu budowlanego		BUDYNEK MIESZKALNY JEDNORODZINNY		
tytuł rysunku		PROJEKT ZAGOSPODAROWANIA TERENU		
adres obiektu budowlanego		Dz. Nr 120/20 obr. 0016 Nowe Giszewo gm. Szczycie		
kategoria obiektu		I		
Identyfikator działek ewidencyjnych, na których obiekt budowlany jest usytuowany		281706_2.0019.120/20		
Imię i nazwisko Inwestora				
Skala rysunku	1:500	numer rysunku	PZT - 1	
zakres opracowania	pełniona funkcja projektowa	Imię i nazwisko specjalność nr uprawnień budowlanych	data opracowania	podpis
ARCHITEKTURA ZAGOSPODAROWANIE	PROJEKTANT	Krzysztof Pawłowicz architektura do budynków inwentarskich i gospodarczych, adaptacji projektów typowych i powtarzalnych innych budynków oraz sporządzania planów zagospodarowania działki związanych z realizacją tych budynków 19/86/OL	mgr inż. Krzysztof Pawłowicz mgr bud. do kierowania budową i robotami bud. 07-2026 konsultant-bud. powołujący do proj. i nadzoru w ograniczonym zakresie 19/86/OL	
PRZYŁĄCZA I URZĄDZENIA TECHNICZNE ELEKTRYCZNE	PROJEKTANT	Edward Czałkowski Projektowania dla osób fizycznych instalacji elektrycznych o powszechnie znanych rozwiązaniach konstrukcyjnych i schematach technicznych 83/81/OL	Edw. Czałkowski UPRAWNIENIA BUDOWLANE 07-2026 DO PROJEKTOWANIA I NADZOROWANIA PRACAMI ELEKTRYCZNYMI 83/81/OL	