

STAROSTWO POWIATOWE W OLSZTYNIE
WYDZIAŁ GEODEZJI
pl. Bema 5
10-516 Olsztyn
tel. 89 521 05 39

GD-II.6630.171.2024

ODPIS
PROTOKÓŁ Z NARADY KOORDYNACYJNEJ
Nr 171.2024

Przedmiot uzgodnienia: sieć elektroenergetyczna

Lokalizacja obiektu: gm. Stawiguda, obr. 13 TOMASZKOWO, dz. 60/79

Wnioskodawca: **A+A Projekt Anita Emilia Łaszuk**
Kościuszki 13/315
10-501 Olsztyn

Inwestor: **Energia-Operator S.A z siedzibą w Gdańsku**
Marynarki Polskiej 130
80-557 Gdańsk

Data narady: 2024-03-27

Na podstawie art. 28b ust. 1 i ust. 3 ustawy z dnia 17 maja 1989r. - Prawo geodezyjne i kartograficzne (Dz. U. z 2023 r. poz. 1752) uczestnicy narady koordynacyjnej, przeprowadzonej za pomocą środków komunikacji elektronicznej, uzgodnili przedłożony projekt pod warunkiem uwzględnienia uwag zawartych w załączniku nr 1.

Pouczenie:

1. Znaki geodezyjne i urządzenia zabezpieczające te znaki podlegają ochronie. W celu zachowania niezmiennego położenia punktów osnowy geodezyjnej roboty ziemne należy wykonywać pod nadzorem przedstawiciela jednostki geodezyjnej obsługującej budowę. W przypadku zniszczenia punktów osnowy geodezyjnej inwestor ma obowiązek na własny koszt zlecić uprawnionej jednostce wykonawstwa geodezyjnego wznowienie tych punktów.
2. Przy realizacji projektu w terenie należy uwzględnić charakterystykę dokładności poszczególnych punktów granicznych wzdłuż których realizowana jest inwestycja.

Załączniki:

1. Stanowiska uczestników narady koordynacyjnej
2. Projekt usytuowania sieci uzbrojenia

z up. STAROSTY OLSZTYŃSKIEGO
Agnieszka Krupka
Inspektor w Wydziale Geodezji
(dokument podpisany cyfrowo)

Załącznik nr 1

sygn. GD-II.6630.171.2024 z dnia 2024-03-27

Stanowiska uczestników Narady Koordynacyjnej:

Nazwa Instytucji	Stanowisko uczestnika	Imię i nazwisko uzgadniającego Data
Starostwo Powiatowe w Olsztynie, Wydział Geodezji Przewodniczący Narady Koordynacyjnej	brak uwag	Agnieszka Krupka 2024-03-22 10:30:39
ORANGE Polska Dostarczanie i Serwis Usług Dział Ewidencji i Zarządzania Danymi o Infrastrukturze 6-Olsztyn	brak stanowiska *	
Energa-Operator SA z siedzibą w Gdańsku, Oddział w Olsztynie	brak uwag	Marek Iliuczonek 2024-03-26 06:55:08
Polska Spółka Gazownictwa sp. z o.o.	załącznik	Agnieszka Dobrowolska 2024-03-20 11:21:08
Starostwo Powiatowe w Olsztynie, Wydział Infrastruktury i Budownictwa	brak uwag	Elżbieta Taub 2024-03-20 11:55:29
Powiatowa Służba Drogowa w Olsztynie	brak uwag	Michał Sypko 2024-03-21 12:02:51
Uniwersytet Warmińsko - Mazurski w Olsztynie, Ośrodek Eksploatacji i Zarządzania Miejską Siecią Komputerową „OLMAN”	brak uwag	Zbigniew Czarnota 2024-03-20 07:10:52
Instytut Chemii Bioorganicznej PAN Poznańskie Centrum Superkomputerowo-Sieciowe	brak uwag	Marek Kuberka 2024-03-25 16:41:13
NEXERA Sp. z o.o.	brak uwag	Andrzej Grycmacher 2024-03-26 10:21:12
Urząd Gminy w Stawigudzie	brak stanowiska *	
Hawe Telekom Sp. z o.o. w restrukturyzacji	brak uwag	Aleksandra Ratajczyk 2024-03-25 11:07:08

** Na podstawie Ustawy z dnia 17 maja 1989r. Prawo Geodezyjne i Kartograficzne, Art. 28ba. 1. Nieobecność na naradzie koordynacyjnej podmiotu należycie zawiadomionego o jej miejscu i terminie nie stanowi przeszkody do jej przeprowadzenia. Przyjmuje się, że podmiot ten nie składa zastrzeżeń do usytuowania projektowanej sieci uzbrojenia terenu przedstawionego w planie sytuacyjnym, o którym mowa w art. 28b ust. 3.*

Polska Spółka Gazownictwa sp. z o.o.
ul. Wojciecha Bandrowskiego 16 33-100 Tarnów

Oddział Zakład Gazowniczy w Olsztynie
ul. Lubelska 42A, 10-409 Olsztyn
tel. 89 538 30 00

Gazownia w Olsztynie
tel. 89 538 30 51
e-mail: krzysztof.kowalski@psgaz.pl

Załącznik nr GD-II.6630.171.2024 do protokołu Narady Koordynacyjnej nr 13 z dnia 27.03.2024r.

Uzgodniono GD-II.6630.171.2024 z uwagami:

1. Rozpoczęcie robót należy zgłosić pisemnie (wraz z projektem zagospodarowania terenu, uzgodnionym na Naradzie Koordynacyjnej), na adres właściwej dla terenu inwestycji Gazowni, nie później niż 7 dni przed planowanym terminem ich rozpoczęcia (dodatkowo do wiadomości na adres e-mail: gazownia.olsztyn@psgaz.pl).
2. W przypadku natrafienia na niezainwentaryzowaną sieć gazową należy wstrzymać prace i niezwłocznie powiadomić właściwą, dla terenu inwestycji, Gazownię.
3. Inwestor/Wykonawca w związku z uszkodzeniem sieci gazowej, ponosi pełną odpowiedzialność z tytułu szkody wynikowej poniesionej przez Polską Spółkę Gazownictwa sp. z o.o. Oddział Zakład Gazowniczy w Olsztynie, a zarazem ponosi wszelkie koszty z tym związane (dotyczy usunięcia awarii oraz jej skutków). O uszkodzeniu sieci gazowej sprawca zobowiązany jest niezwłocznie powiadomić Pogotowie Gazowe tel. nr 992.
4. Uzgodnienie jest ważne przez okres 24 miesięcy od daty jego wydania.
5. Wszelkie zmiany w dokumentacji projektowej, dokonane po wydaniu niniejszego uzgodnienia, wymagają ponownego uzgodnienia projektu w PSG sp. z o.o. Oddział Zakład Gazowniczy w Olsztynie, Dział Zarządzania Majątkiem Sieciowym/Gazownia.
6. Za aktualność mapy do celów projektowych i jej zgodność z stanem rzeczywistym terenu odpowiada projektant.
7. Roboty ziemne należy wykonywać ręcznie z zachowaniem szczególnej ostrożności w odległości 1,5m po obu stronach od osi gazociągu.
8. Zachować wszelkie wymagane odległości od istniejącej/projektowanej sieci gazowej zgodnie z „Rozporządzeniem Ministra Gospodarki z dnia 26 kwietnia 2013 r. w sprawie warunków technicznych, jakim powinny odpowiadać sieci gazowe i ich usytuowanie Dz.U. z 2013 poz. 640 ze zm..” W tym, zachować odległość pionową minimum 0,2m pomiędzy zewnętrznymi powierzchniami ścianek: rur/ rur osłonowych na projektowanym uzbrojeniu terenu oraz istniejącej sieci gazowej. Zachować minimalne przykrycie sieci gazowej 0,8m (max 1,5 m). W przypadku wypłylenia sieci gazowej wystąpić o warunki przebudowy do PSG Sp. z o.o. Oddział Zakład Gazowniczy w Olsztynie.
9. Skrzyżowania z gazociągami/przylączem przed zasypaniem zgłosić do odbioru w siedzibie właściwej dla terenu inwestycji Gazowni. W miejscach skrzyżowań z siecią gazową zastosować rury osłonowe na projektowanej infrastrukturze.
10. W przypadku wykonywania przecisku/przewiertu w miejscu skrzyżowania z istniejącą siecią gazową, dokonać odkrytki istniejącej sieci gazowej w obecność pracownika Gazowni w Olsztynie, 10-409 Olsztyn ul. Lubelska 42A. W przypadku nawierzchni o konstrukcji nierozbieralnej lub skrzyżowania pod jezdnią utwardzoną (przy braku możliwości wykonania odkrytki), należy dołączyć do zgłoszenia rozpoczęcia robót, o którym mowa w pkt 1, profil podłużny projektowanej infrastruktury w miejscu ww. skrzyżowania.

KIEROWNIK GAZOWNI
GAZOWNIA W OLSZTYNIE
Krzysztof Kowalski

Z up. Agnieszka Dobrowolska
Starszy Specjalista ds. Technicznych




Polska Spółka Gazownictwa sp. z o.o.
Oddział Zakład Gazowniczy w Olsztynie
Gazownia w Olsztynie
ul. Lubelska 42A, 10-409 Olsztyn
tel. 89 538 30 53

e-mail: agnieszka.dobrowolska@psgaz.pl

STAROSTA OLSZTYŃSKI

Dokumentacja numer: GD-II.6630.171.2024
była przedmiotem narady koordynacyjnej przeprowadzonej
za pomocą środków komunikacji elektronicznej.
OLSZTYN, dnia 2024-03-27

z up. STAROSTY OLSZTYŃSKIEGO
Agnieszka Krupka
Inspektor w Wydziale Geodezji
(dokument podpisany elektronicznie)

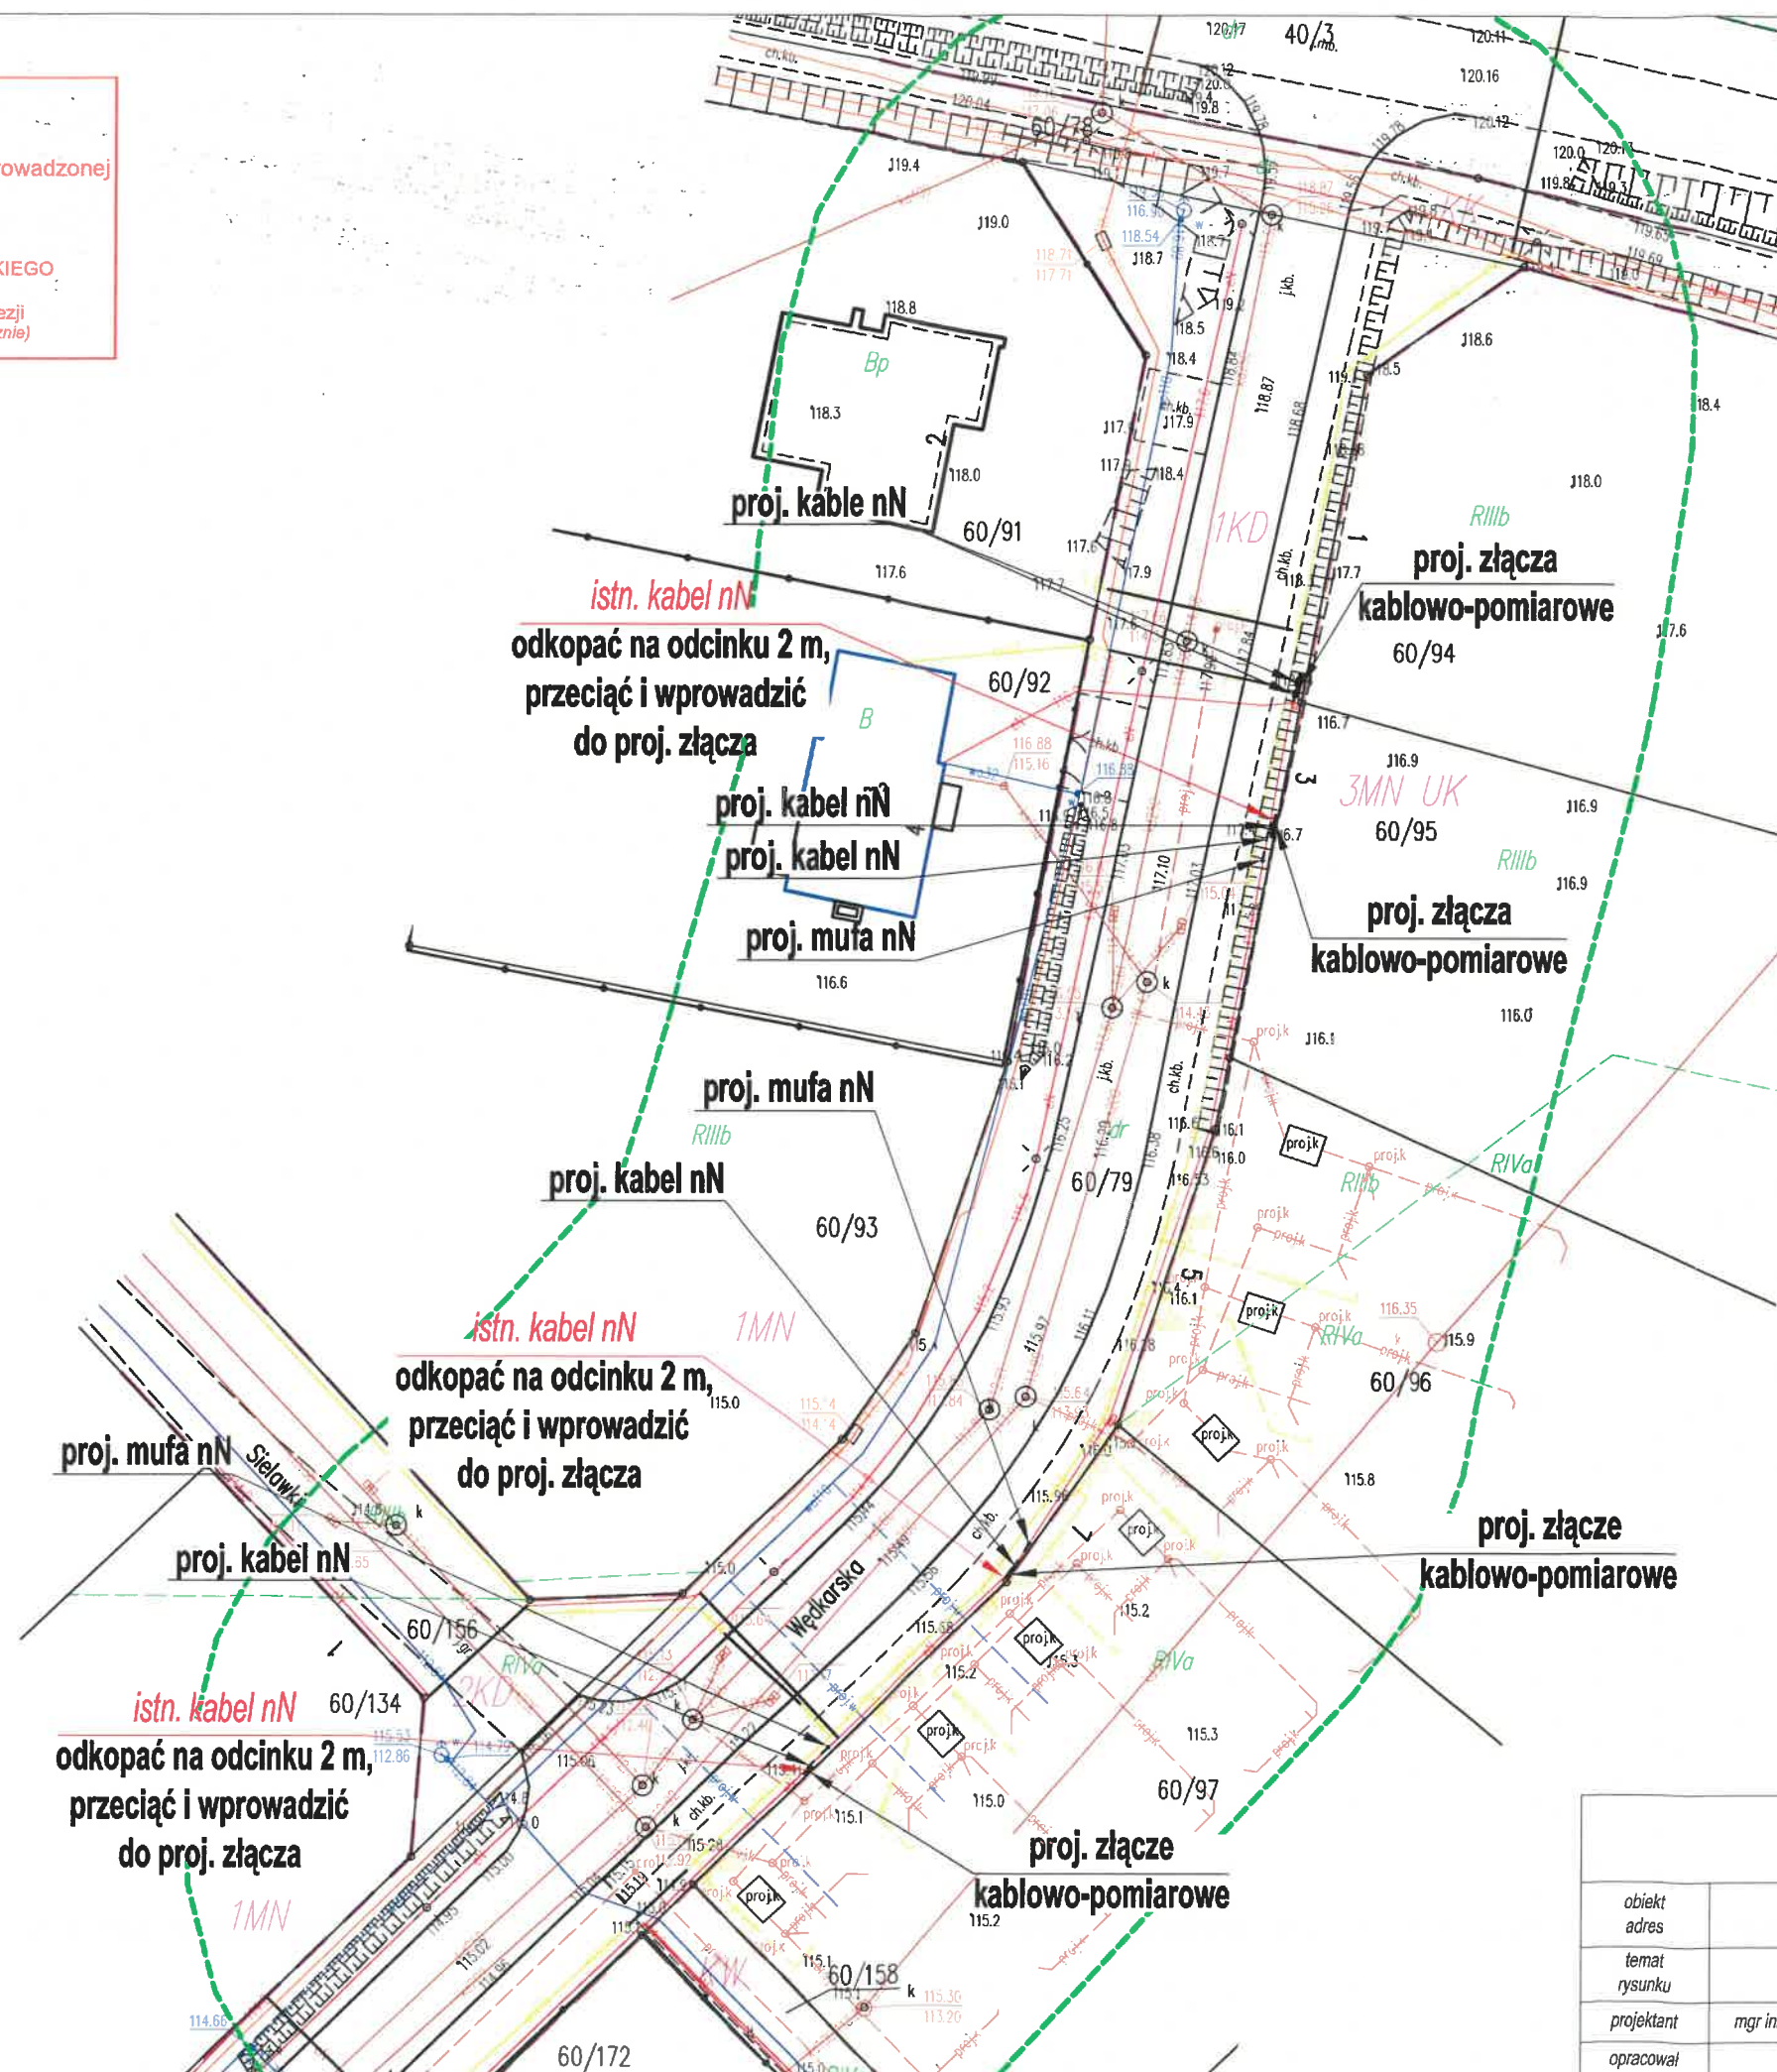

MAPA DO CELÓW PROJEKTOWYCH

SKALA 1:500

Oznaczenie kancelaryjne zgłoszenia pracy geodezyjnej	GD-I.6642.1.1042.2024
Miejscowość	Stawiguda
Jednostka ewidencyjna	identyfikator 281411_2
	nazwa Stawiguda
Obręb ewidencyjny	identyfikator 281411_2.0013
	nazwa Tomaszkowo
Skala mapy	1:500
Nazwa układu współrzędnych	prostokątnych płaskich
	wysokości 2000
Data opracowania	EVRF2007
Stan aktualny na dzień	15.03.2024
Oznaczenie granic obszaru aktualizacji	nie badano
Służebności gruntu mające wpływ na zagospodarowanie gruntów zlokalizowanych w granicach projektowanej inwestycji	
Granice niespełniające warunków dokładnościowych (mp-0.31m-0.60m)	

ARKUSZ 1

Nie wyklucza się istnienia w terenie innych nie skazanych na niniejszej mapie urządzeń podziemnych, które nie były zgłoszone do inwentaryzacji lub o których brak jest informacji w instytucjach branżowych.

PODHORODECKI Firma Geodezyjna Piotr Podhoroński 10-747 Olsztyn, Tuwima 3a/25	GEODETA UPRAWNIONY Ludwik Suchocki nr upr. 22090
---	--

Identyfikator zgłoszenia prac	GD-I.6642.1.1042.2024
Numer operatu w zasobie	P.2814.2024.1275
Organ prowadzący państwowy zasób geodezyjny i kartograficzny	Starosta Olsztyński
Wykonawca prac geodezyjnych	PODHORODECKI Firma Geodezyjna Piotr Podhoroński 10-747 Olsztyn, Tuwima 3a/25
Imię i nazwisko oraz numer uprawnień zawodowych kierownika prac	Ludwik Suchocki nr upr. 22090
Numer i data sporządzenia dokumentu potwierdzającego wynik pozytywnej weryfikacji	GD-I.6642.1.1042.2024_1 z dnia 15.03.2024

Oświadczam, że treść mapy, na której wykonano niniejszy projekt, jest zgodna z treścią, poświadczoną przez wykonawcę, mapy do celów projektowych, opracowanej w wyniku pozytywnie zweryfikowanych prac geodezyjnych. Dokument potwierdzający wynik pozytywnej weryfikacji nr GD-I.6642.1.1042.2024_1 z dnia 15.03.2024

mgr inż. Andrzej Łaszuk
nr ewid. upr. WAM0132/PWOE/17

A+A PROJEKT

10-501 Olsztyn, ul. Kościuszki 13/315

obiekt	Sieć kablowa nN do zasilania zespołu budynków mieszkalnych na dz. nr 60/... w Tomaszkowie, gm. Stawiguda	data: 03.2024r.
adres		
temat rysunku	Trasa sieci nN wraz z lokalizacją złączy kablowo - pomiarowych	skala 1:500
projektant	mgr inż. Andrzej Łaszuk nr ewid. upr. WAM0132/PWOE/17	Nr rysunku E-1u
opracował		