



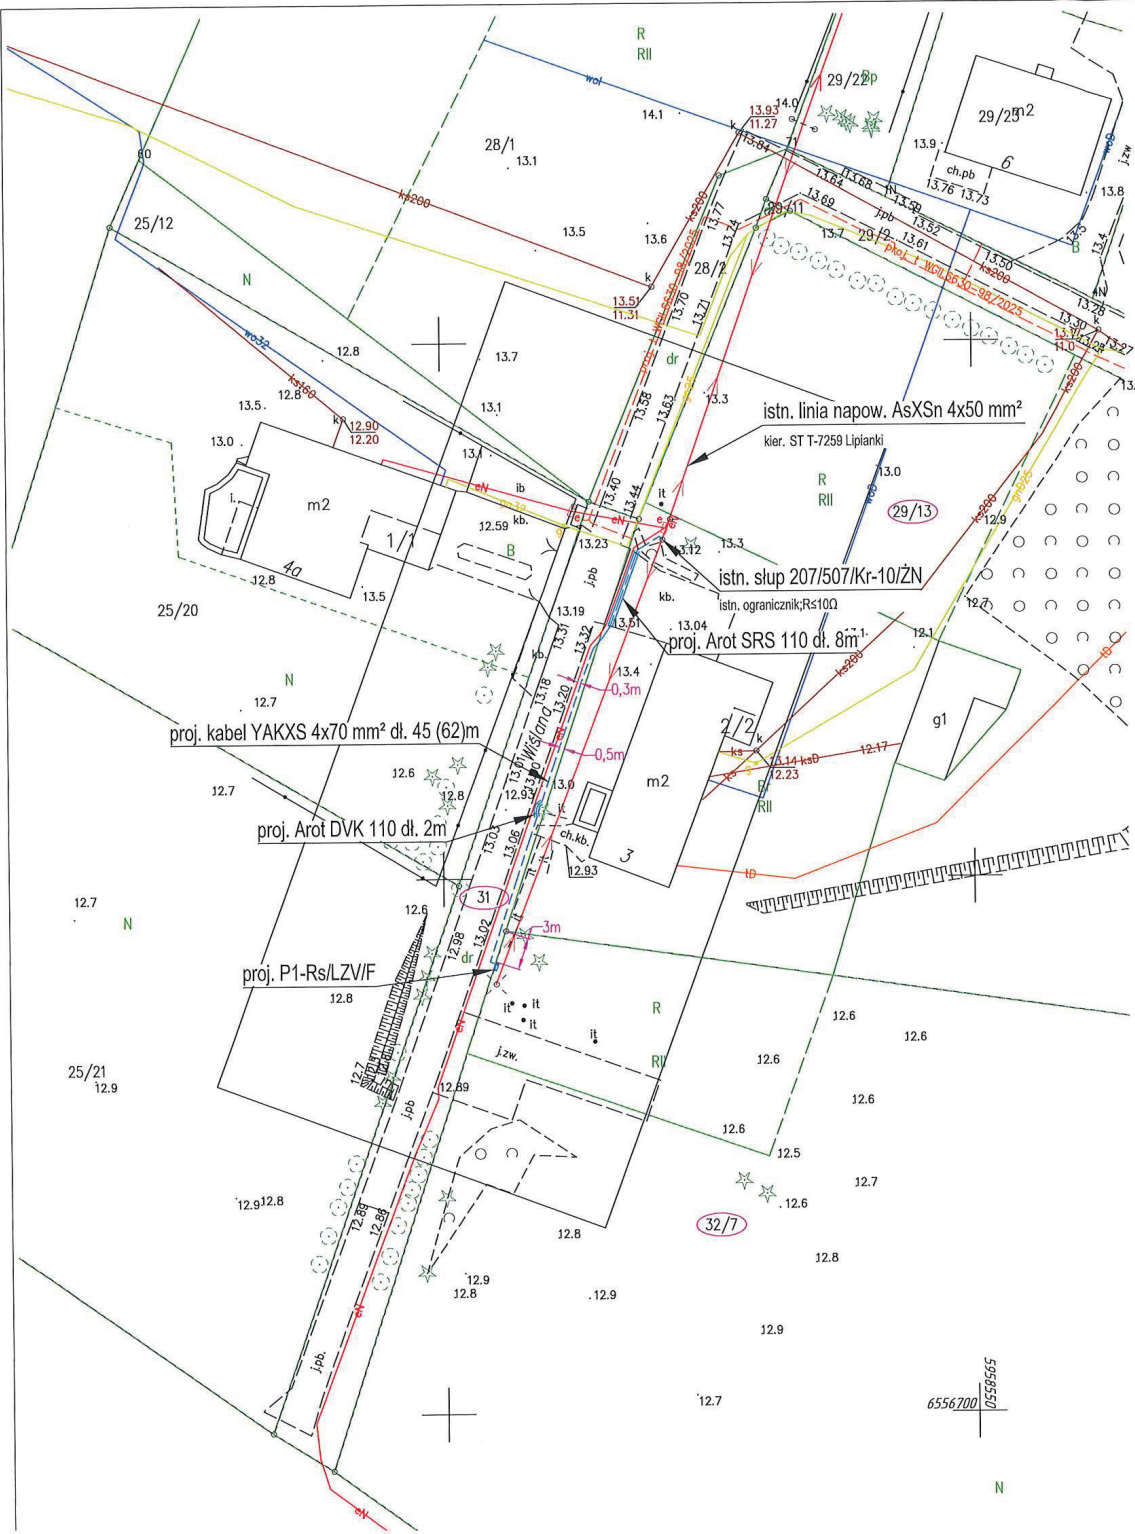

MAPA DO CELÓW PROJEKTOWYCH
działki nr: 29/13, 31, 32/7 - obręb 13
Gmina Kwidzyn - W, obręb Korzeniewo
Skala 1: 500

województwo pomorskie
220703.2 gm. Kwidzyn W.; obręb: 220703.2.0013
Ozn. kanc.: 6640.661.2026; Ks. rob.: 37/26
Układ współrzędnych: XY: "2000/18"; H: "PL-EVRF2007-NH"
Grudziądz, dnia 2026-04-27
Wykonawca:
GEODETA
mgr inż. Jarosław Chotłowski
Świadectwo upr. nr 21164

Azymut
Usługi Geodezyjne
ul. Traugutta 2, 86-300 Grudziądz
tel. 691-522-686, email: azymut@g.pl

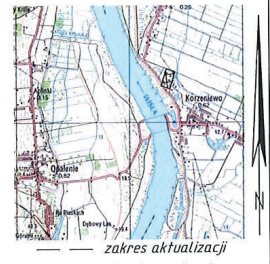

Mapa została wykonana bez ustalania obciążeń służebnościami gruntowymi ujanionymi w księgach wieczystych.
Uwaga! Na obszarze objętej treścią mapy nie znajdują się punkty osnowy geodezyjnej podlegające ochronie.

Poświadczam, że niniejszy dokument został opracowany w wyniku prac geodezyjnych i kartograficznych, których rezultaty zawiera operat techniczny pozytywnie zweryfikowany. Jednocześnie informuję, że jestem świadomy odpowiedzialności karnej za złożenie fałszywego oświadczenia.	
Identyfikator zgłoszenia prac geodezyjnych	6640.661.2026
Organ służby geodezyjnej, który otrzymał zgłoszenie	STAROSTA KWIDZYŃSKI ul. Kościuszki 29b, 82-500 Kwidzyn
Wykonawca prac geodezyjnych	Azymut Usługi Geodezyjne Jarosław Chotłowski
Nr oraz data sporządzenia dokumentu zawierającego wyniki pozytywnej weryfikacji	Protokół Weryfikacji Nr 6640.661.2026 19175 z dnia 04.05.2026r.
Imię i nazwisko oraz nr uprawnień zawodowych kierownika prac	GEODETA mgr inż. Jarosław Chotłowski Świadectwo upr. nr 21164

Potwierdzam zgodność niniejszej mapy z oryginałem mapy do celów projektowych: Grudziądz 25.06.2026r.

nr zlecenia OBI/23/2503899

INWESTOR: ENERGA - OPERATOR S.A. z siedzibą w Gdańsku ul. Marynarki Polskiej 130; 80-577 Gdańsk	SKALA: 1:500	DATA: 06.2024 r.
	NR RYSUNKU: E-01	
 OHMProjekt ARKADIUSZ JANICKI	ADRES OBIEKTU: dz. nr 32/7 w m. Korzeniewo gm. Kwidzyn	
	PROJEKTOWAŁ mgr inż. Arkadiusz Janicki upr. KUP/0141/PODE/11 w spec. instalacyjno-inżynierskiej w zakresie sieci, instalacji i urządzeń elektrycznych i elektroenergetycznych	
Zasilanie energetyczne dla budynku mieszkalnego na dz. nr 32/7 w m. Korzeniewo gm. Kwidzyn		
Tytuł rysunku: Plan zagospodarowania terenu.		

The diagram illustrates a power supply system for a transformer (TL). The primary winding (W1) is connected to a 5V source (LZ1) and a 25A primary winding. The secondary winding (RS) is connected to a 4V source (LZV) and a 5V source (LZ1). The system includes a PEN (Protective Earth Neutral) line and a 5V source (LZ1) connected to the secondary winding.

istn. linia napow. AsXSn 4x50mm²
 Kier. ST T-7259 Lipianki
 obwód [nN] Korzeniewo [7259-200]
 istn. linia napow. AsXSn 4x50mm²
 obwód 500
 istn. słup 207/507/Kr-10/ŻN
 istn. ogranicznik; R≤10Ω

proj. kabel YAKXS 4x70 mm² dł. 45 (62)m

INWESTOR:	SKALA:	DATA: 06.2026 r.
	NR RYSUNKU: E-02	
ENERGA - OPERATOR S.A. z siedzibą w Gdańsku ul. Marynarki Polskiej 130; 80-557 Gdańsk		ADRES OBIEKTU: dz. nr 32/7 w m. Korzeniewo gm. Kwidzyn
		
PROJEKTOWAŁ:	mgr inż. Arkadiusz Janicki upr. KUP/0141/POOE/11 w spec. instalacyjno-inżynierskiej w zakresie sieci, instalacji i urządzeń elektrycznych i elektroenergetycznych	PODPIS:
Zasilanie energetyczne dla budynku mieszkalnego na dz. nr 32/7 w m. Korzeniewo gm. Kwidzyn		
Tytuł rysunku: Schemat jednokreskowy.		