



proj. YAKXS4x240, L=163/180m
istn. YAKY4x50 relacji T691349 - złącze nr ZK-6
wypiąć z rozłącznika ARS, wyprowadzić
z szafy rozdzielczej i unieczynnić

Z6926130
PROJ. KABLOWA ROZDZIELNICA SZAFOWA NAZIEMNA ZINTEGROWANA
KRSN-0/5R-NH2/F
NA FUNDAMENCIE PREFABRYKOWANYM

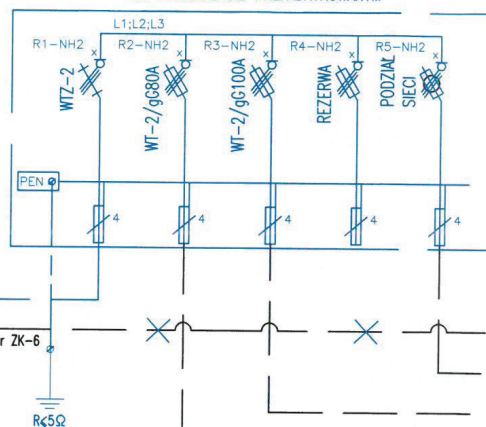


UWAGA:
Istniejący kabel YAKY4x120, kier. Z6923055 wypiąć ze złącza numer ZK-6
oraz wprowadzić do projektowanego KRSN na odpowiednie zaciski rozłącznika.
W razie konieczności kabel doszukać odcinkiem
kabela tego samego typu i przekroju oraz połączyć
przy pomocy mufy termokurczliwej.

$I_0=1310,0A$
 $I_{zw}=1939,6A$
 $dU=1,76\%$

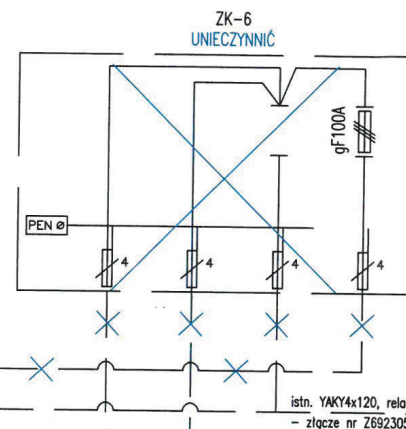

WLZ odbiorcy
P/25/064624
YAKY4x120
WLZ odbiorcy
PPE 590243823003685420

UWAGA:
Należy wymienić tabliczki kierunkowe
w sąsiadujących urządzeniach elektroenergetycznych.

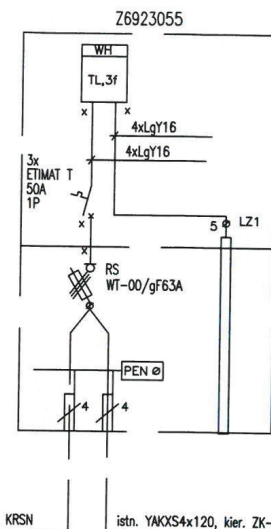



UWAGI:
— - urządzenia projektowane
— - urządzenia istniejące, bez zmian
x - elementy do opłombowania

Układ sieci: TN-C

proASEL Przedsiębiorstwo Projektowo - Usługowe "PROASEL" Arkadiusz Świecicki ul. Oboźna 4/33, 82-300 Elbląg tel: 668-806-392 biuro.proasel@gmail.com NIP: 578-305-03-23		Investor: Energia - Operator SA.	
Nazwa obiektu: Budowa sieci elektroenergetycznej kablowej nn 0,4kV.		Numer umowy: OJ05197/25	
Adres obiektu: Suszy, ul. Iławska		Numer zadania: OBI/23/2503100	
Identyfikator działek ewidencyjnych: 280706_4.0003.102/12, 280706_4.0003.106, 280706_4.0003.102/7, 280706_4.0003.103, 280706_4.0003.104/5		Branża: Elektroenergetyczna	
Tytuł rysunku: Schemat jednokreskowy połączeń		Data: maj 2026r.	
Projektant: mgr inż. ARKADIUSZ ŚWIECICKI upr. nr WAM/0027/PWOE/18 w specjalności instal. w zakresie elek. i elektroenergetycznych		Skala: E-02	

PROFIL PODŁUŻNY LINII KABLOWEJ ELEKTROENERGETYCZNEJ – PRZECISK 9,0m

 Skala 1:100

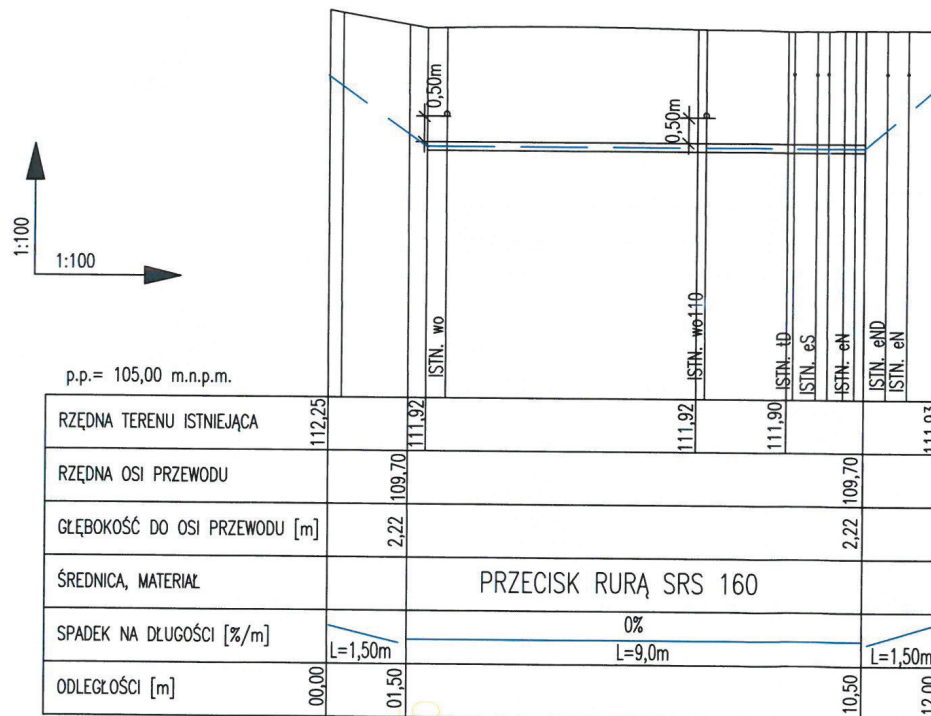

OZNACZENIA

- TEREN ISTNIEJĄCY
- PROJEKTOWANY KABEL ELEKTROENERGETYCZNY

komora dla przecisku

PRZECISK KONTROLNY

UWAGI:


- 1/ WYKONANIE PRZECISKU WG TECHNOLOGII ORAZ SPRZĘTEM WYKONAWCY ROBÓT.
- 2/ PRACE PROWADZIĆ POD NADZOREM WŁAŚCIWYCH SŁUŻB, GESTORÓW ISTN. UZBROJENIA.
- 3/ PODCZAS WYKONYWANIA PRZECISKU NALEŻY ZABEZPIECZYĆ ISTN. KABELE PRZED USZKODZENIEM.
- 4/ RZĘDNE ISTNIEJĄCEGO UZBROJENIA TERENU ZOSTAŁY USTALONE NA PODSTAWIE SZACOWANYCH RZĘDNYCH ORAZ UJAWNIONYCH NA MAPIE DO CELÓW PROJEKTOWYCH. PRZED WYKONANIEM PRZECISKU NALEŻY WYKONAĆ PRZEKOPY KONTROLNE W CELU POTWIERDZENIA GŁĘBOKOŚCI UŁOŻENIA SIECI. W PRZYPADKU NATRAFIENIA NA NIE NA INNEJ GŁĘBOKOŚCI NIŻ PODANO NALEŻY SKORYGOWAĆ PROFIL PRZECISKU.

komora dla przecisku

proASEL Przedsiębiorstwo Projektowo – Usługowe "PROASEL" Arkadiusz Święcicki ul. Obożna 4/33, 82-300 Elbląg tel: 668-606-392 biuro.proasel@gmail.com NIP: 578-305-03-23		Inwestor: Energa – Operator SA.
Nazwa obiektu: Budowa sieci elektroenergetycznej kablowej nn 0,4kV.		Numer umowy: 0J05197/25 Numer zadania: OBI/23/2503100
Adres obiektu: Suż, ul. Hawaska		Branża: Elektroenergetyczna
Identyfikator działek ewidencyjnych: 280706_4.0003.102/12, 280706_4.0003.106, 280706_4.0003.102/7, 280706_4.0003.103, 280706_4.0003.104/5		Data: maj 2026r.
Tytuł rysunku: Profil podłużny – przecisk		Skala: 1:100
Projektant: mgr inż. ARKADIUSZ ŚWIECICKI upr. nr WAM/0027/PWCE/18 w specjalności instal. w zakresie elekt. instalacji i urządzeń elektr. i elektroenergetycznych		Nr rysunku: E-03

PROFIL PODŁUŻNY LINII KABLOWEJ ELEKTROENERGETYCZNEJ – PRZECISK 10,0m

Skala 1:100

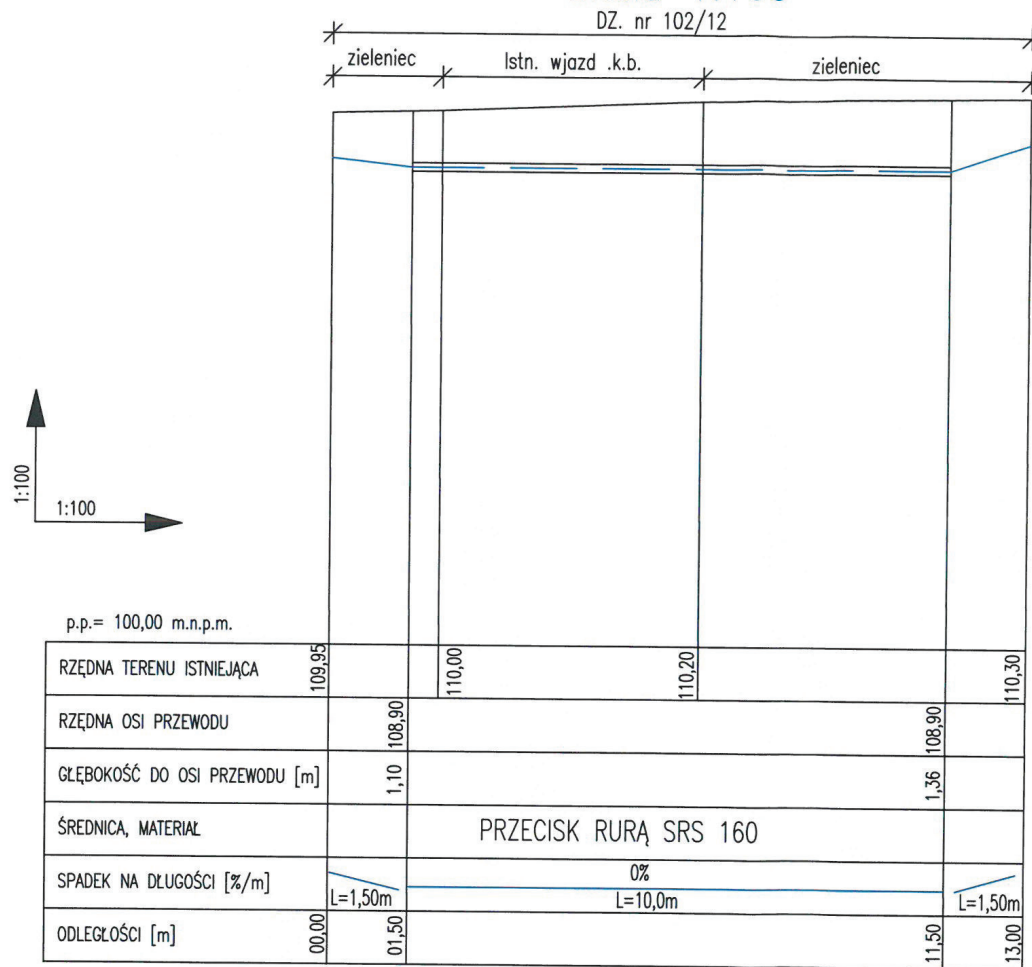


U W A G I :

- 1/ WYKONANIE PRZECISKU WG TECHNOLOGII ORAZ SPRZĘTEM WYKONAWCY ROBÓT .
- 2/ PRACE PROWADZIĆ POD NADZOREM WŁAŚCIWYCH SŁUŻB, GESTORÓW ISTN. UZBROJENIA.

O Z N A C Z E N I A

- TEREN ISTNIEJĄCY
- PROJEKTOWANY KABEL ELEKTROENERGETYCZNY


komora dla przecisku

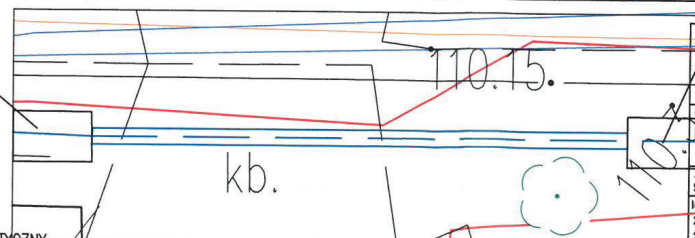

proASEL Przedsiębiorstwo Projektowo – Usługowe "PROASEL" Arkadiusz Święcicki ul. Oboźna 4/33, 82-300 Elbląg tel: 668-606-392 biuro.proasel@gmail.com NIP: 578-305-03-23	Investor:	Energa – Operator SA.
	Numer umowy:	OJ05197/25
Nazwa obiektu:	Numer zadania:	OBI/23/2503100
Budowa sieci elektroenergetycznej kablowej nn 0,4kV.	Branża:	Elektroenergetyczna
Adres obiektu:	Data:	maj 2026r.
Suż, ul. Hawaka	Skala:	1:100
Identyfikator działek ewidencyjnych:	Nr rysunku:	E-04
280706_4.0003.102/12, 280706_4.0003.106, 280706_4.0003.102/7, 280706_4.0003.103, 280706_4.0003.104/5	Projektant:	mgr inż. ARKADIUSZ ŚWIECICKI upr. nr WAM/0027/PWdE/18 w specjalności instal. w zakresie sieci, instalacji i urządzeń elektr. i elektroenergetycznych
Tytuł rysunku:		Profil podłużny – przecisk

PROFIL PODŁUŻNY LINII KABLOWEJ ELEKTROENERGETYCZNEJ – PRZECISK 9,0m

Skala 1:100

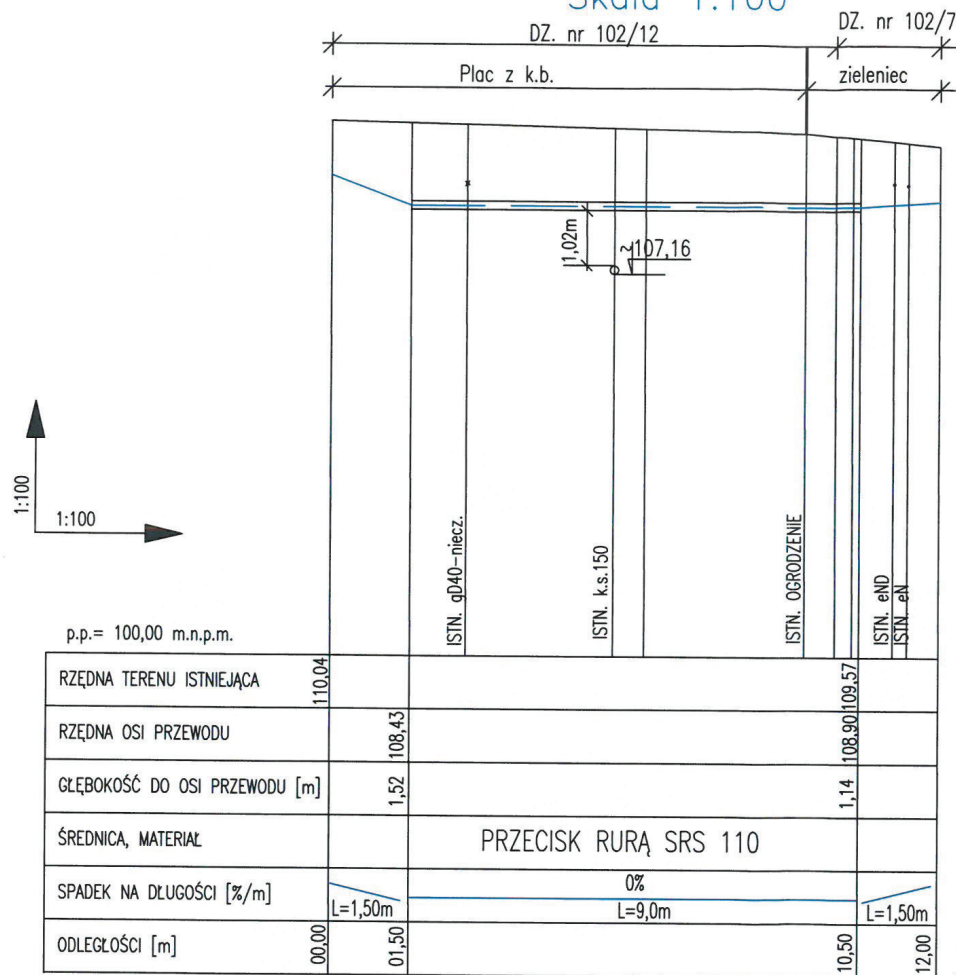


U W A G I :

- 1/ WYKONANIE PRZECISKU WG TECHNOLOGII ORAZ SPRZĘTEM WYKONAWCY ROBÓT .
- 2/ PRACE PROWADZIĆ POD NADZOREM WŁAŚCIWYCH SŁUŻB, GESTORÓW ISTN. UZBROJENIA.
- 3/ PODCZAS WYKONYWANIA PRZECISKU NALEŻY ZABEZPIECZYĆ ISTN. KABELE PRZED USZKODZENIEM.

O Z N A C Z E N I A

- TEREN ISTNIEJĄCY
- PROJEKTOWANY KABEL ELEKTROENERGETYCZNY

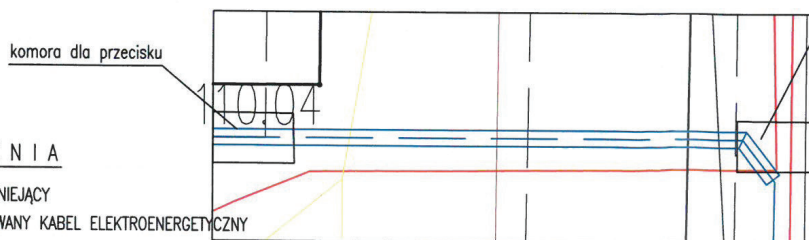

komora dla przecisku

proASEL Przedsiębiorstwo Projektowo – Usługowe "PROASEL" Arkadiusz Święcicki ul. Oboźna 4/33, 62-300 Elbląg tel: 665-606-392 biuro.proasel@gmail.com NIP: 578-305-03-23		Inwestor: Energa – Operator SA.
Nazwa obiektu: Budowa sieci elektroenergetycznej kablowej nn 0,4kV.		Numer umowy: 0J05197/25 Numer zadania: OBI/23/2503100
Adres obiektu: Susz, ul. Hawaka		Branża: Elektroenergetyczna
Identyfikator działek ewidencyjnych: 280706_4.0003.102/12, 280706_4.0003.106, 280706_4.0003.102/7, 280706_4.0003.103, 280706_4.0003.104/5		Data: maj 2026r.
Tytuł rysunku: Profil podłużny – przecisk		Skala: 1:100
Projektant: mgr inż. ARKADIUSZ ŚWIECICKI upr. nr WAM/0027/PWCE/18 w specjalności instal. w zakresie sił. i urządzeń elektr. i elektroenergetycznych		Nr rysunku: E-05