


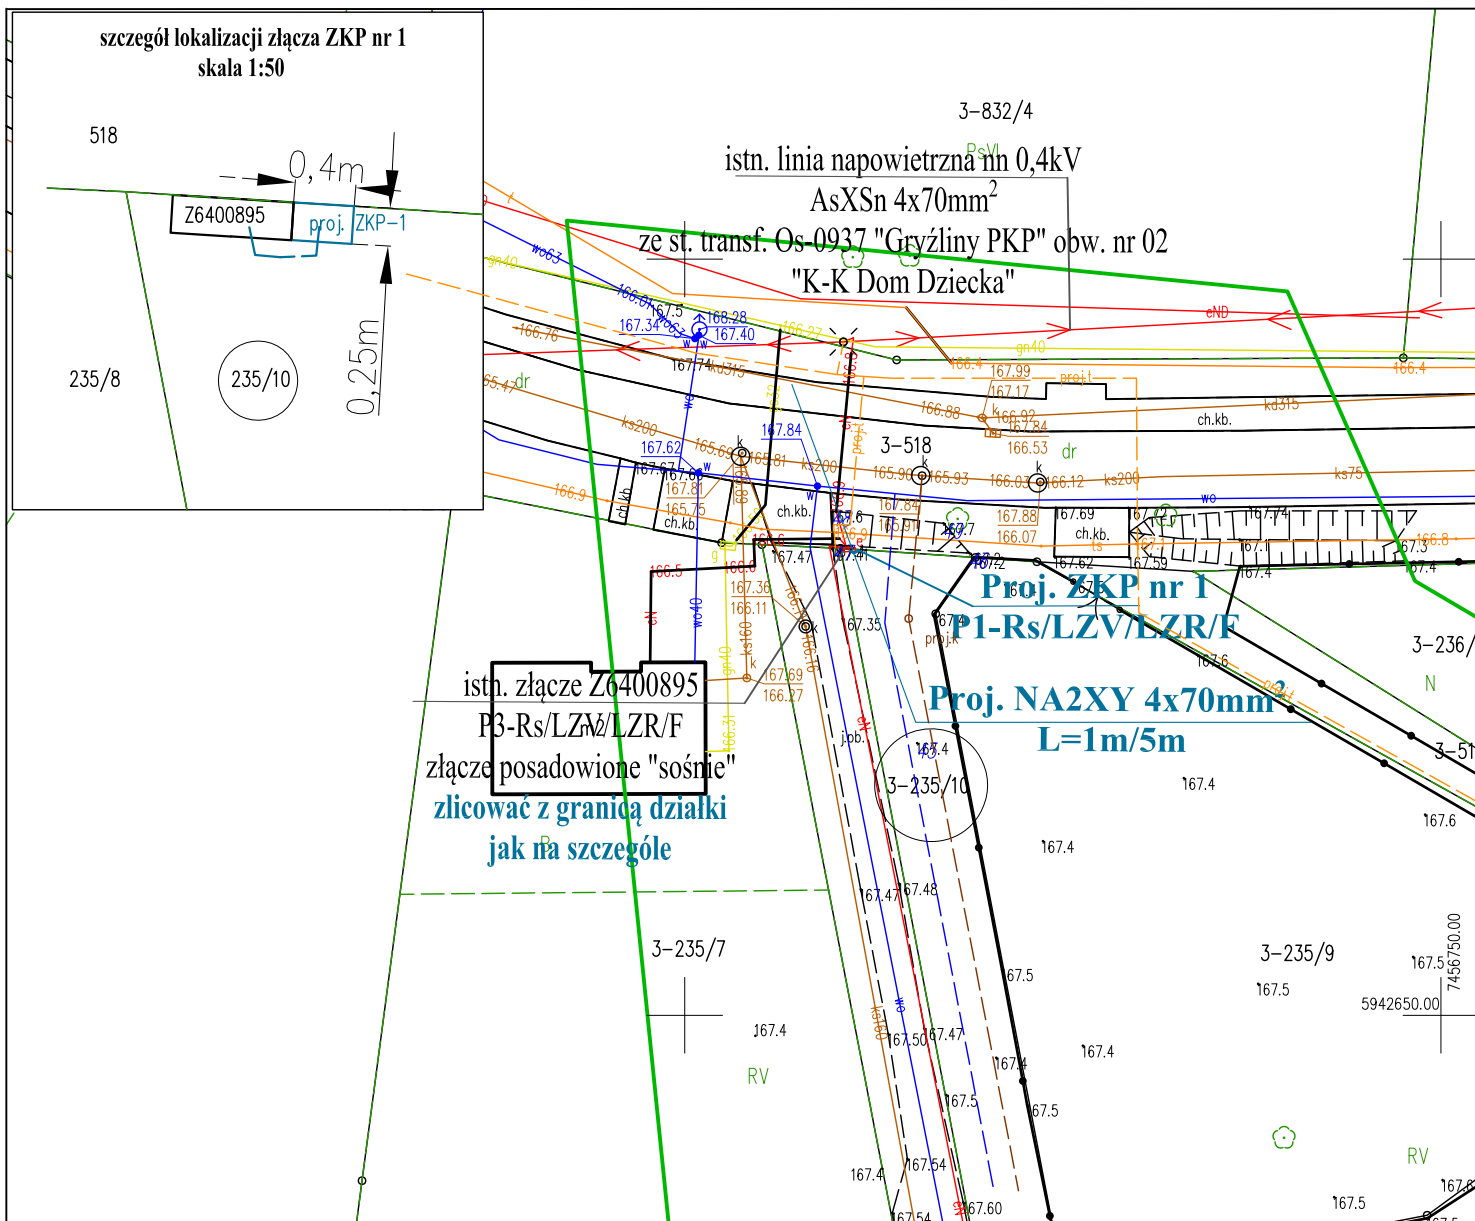

MAPA DO CELÓW PROJEKTOWYCH

Skala: 1:500 Arkusz: 1 (1) Układ współrzędnych: PL-2000/7 Układ wysokości: PL-EVRF2007-NH
Jedn. ewid.: 281411_2 Stawiguda Obręb ewid.: 281411_2.0003 Gryźliny
Zgłoszenie pracy geodezyjnej: GD-1.6642.1.4475.2024
Seksja mapy: 7.204.15.13.2.4, 7.204.15.14.1.3 Nie wyklucza się istnienia w terenie urządzeń
podziemnych ułożonych i nie zgłoszonych do inwentaryzacji geodezyjnej. Obiekty budowlane
wymagające pozwolenia na budowę podlegają geodezyjnemu wyznaczeniu w terenie, a po ich
wybudowaniu – geodezyjnej inwentaryzacji
powykonawczej obejmującej położenie ich na gruncie. Na zaznaczonym obszarze nie ustalono
służebności gruntowych ujawnionych w księgach wieczystych.

USŁUGI GEODEZYJNE
Miroslaw Bolesta
10-437 Olsztyn, ul. Dworcowa 83/93
tel. 608123091
NIP 739 160 57 38 REGON 510421959
imię i nazwisko lub nazwa podmiotu,
który wykonał mapę, oraz podpis
osoby reprezentującej ten podmiot

Podpisany elektronicznie przez:
Miroslaw Bolesta
03.12.2024
2038 18 04100

12 listopada 2024 r.
data opracowania mapy

GEODETA UPRAWNIONY
mgr inż. Miroslaw Bolesta
urp. nr 14560

imię i nazwisko, numer świadectwa
uprawnienia geodety, który sporządził
mapę, oraz jego podpis

Oświadczam, że niniejszy dokument został opracowany w wyniku prac geodezyjnych i kartograficznych, których rezultaty zawiera operat techniczny pozytywnie zweryfikowany. Jednocześnie oświadczam, że jestem świadomy odpowiedzialności karnej za złożenie fałszywego oświadczenia.	
Identyfikator zgłoszenia prac geodezyjnych	GD-1.6642.1.4475.2024
Organ służby geodezyjnej, który otrzymał zgłoszenie	STAROSTA POMIATU OLSZTYŃSKIEGO
Wykonawca prac geodezyjnych	USŁUGI GEODEZYJNE Miroslaw Bolesta 10-437 Olsztyn, ul. Dworcowa 83/93 NIP 739 160 57 38 REGON 510421959
Nr oraz data sporządzenia dokumentu zawierającego wynik pozytywnej weryfikacji	Protokół weryfikacji GD-1.6642.1.4475.2024_1 z dnia 02.12.2024 r.
Imię, nazwisko i nr uprawnień zawodowych geodety, który wykonał mapę	GEODETA UPRAWNIONY mgr inż. Miroslaw Bolesta urp. nr 14560

Oświadczam, że treść mapy, na której wykonano niniejszy projekt, jest zgodna z treścią poświadczoną przez wykonawcę mapy do celów projektowych, opracowanej w wyniku pozytywnie zweryfikowanych prac geodezyjnych.

Protokół weryfikacji Nr GD-I.6642.1.4475.2024_1 z dnia 02.12.2024r. oraz mapy zasadniczej nr GD-L.6642.3.2403.2026 z dn. 07.07.2026r.

mgr inż. Tomasz Pięnkowski upr. bud. WAM/0025/OWOE/16

ELProjekt

Rafał Chmielewski tel. 695-027-636
Piatki 98/1; 13-100 Nidzica rafał.chmielewski89@o2.pl

INWESTOR: ENERGIA-OPERATOR S.A.
ul. Marynarki Polskiej 130; 80-557 Gdańsk

UMOWA NR: OBI/64/2601211
WP nr P/24/085567 z dn. 24.12.2024r.

TEMAT: Budowa przyłącza kablowego nn 0,4kV i złącza kablowo-pomiarowego do zasilania budynku mieszkalnego

LOKALIZACJA: Gryźliny gm. Stawiguda dz. nr 235/10 nr rysunku:

RYSUNEK: Projekt zagospodarowania terenu

Nazwisko, nr uprawnień: PODPISY skala: 1:500

PROJEKTANT: mgr inż. Tomasz Pięnkowski
upr. bud. WAM/0025/OWOE/16

OPRACOWAŁ: mgr inż. Rafał Chmielewski

data: 06.2026r.